


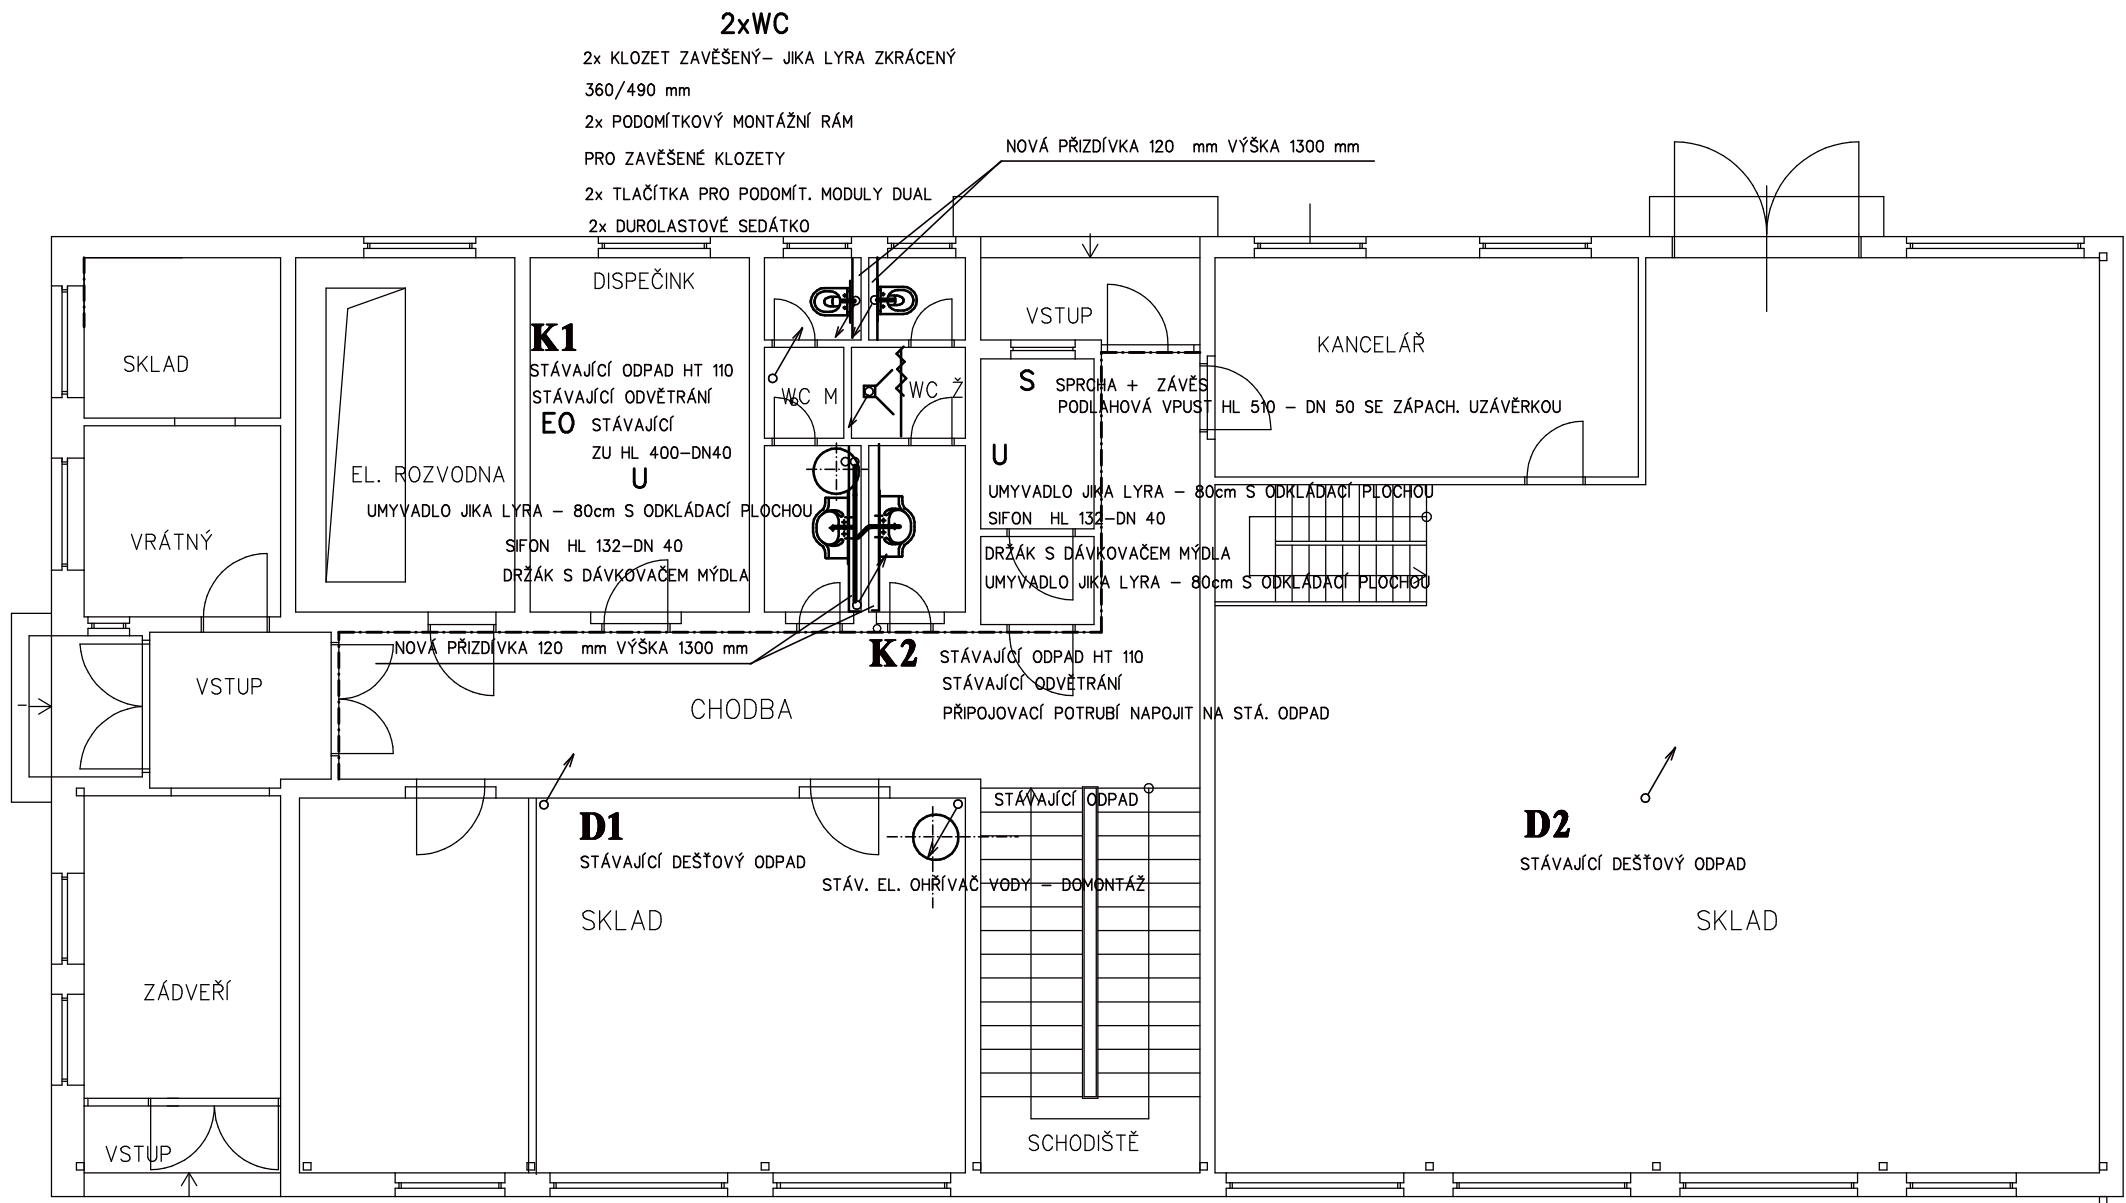

LEGENDA

POTRUBÍ PŘIPOJOVACÍ HTEM – NAPOJENO DO STÁV. ODPADU HTEM 110
SVISLÉ ODPADY NAPOJENY NA STÁVAJÍCÍ SVODY LEŽATÉ KANALIZACE

Východní ul. 1154/III, 290 01 Poděbrady, tel.: +420 325 62 6565		Jiřina Číperová PODĚBRADY	
ZPRACOVATEL:	ZODP. PROJEKTANT:		
J. Číperová	J. Číperová	IČO : 16 57 29 39	
STAVBA:	STAVEBNÍ ÚPRAVY OBJEKTU TECH. SLUŽBY MĚSTA PODĚBRADY na pozemku parc.č. st. 340/6, k.ú. Poděbrady		STUPEŇ : DVZ
STAVEBNÍK	Město Poděbrady, Jiřího nám. 20, 290 01 Poděbrady		DATUM : 01/2024
ČÁST:	D1.1 TPS– ZDRAVOTNĚ TECHICKÉ INSTALACE		FORMÁT : A3
OBSAH VÝKRESU:	KANALIZACE – PŮDORYS 1.NP		ZAK. Č. : 03–24
			MĚŘÍTKO: 1:100 Č.VÝKRESU: 1.