


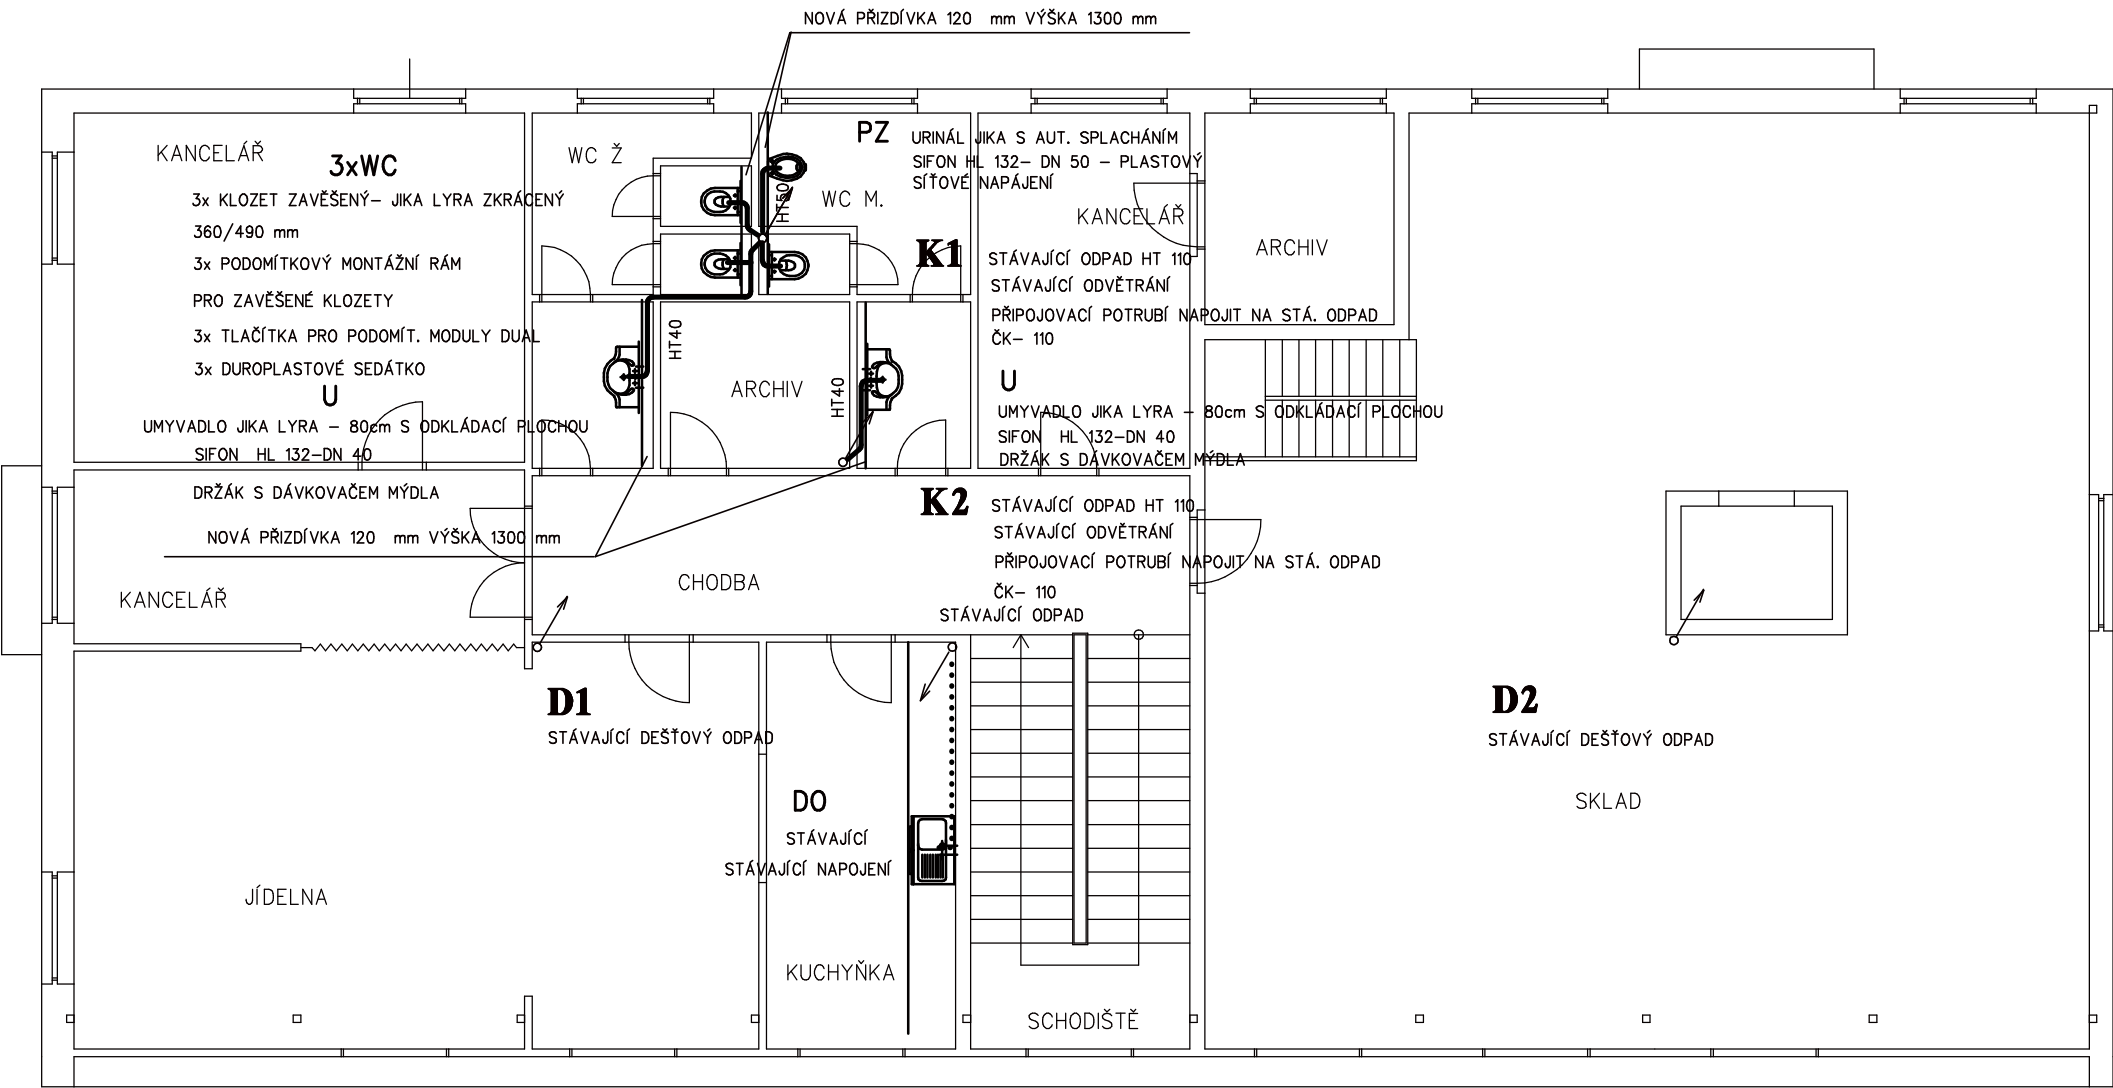

LEGENDA

POTRUBÍ PŘIPOJOVACÍ HTEM – NAPOJENO DO STÁV. ODPADU HTEM 110

Východní ul. 1154/III, 290 01 Poděbrady, tel.: +420 325 62 6565		Jiřina Čiperová PODĚBRADY	
ZPRACOVATEL:	ZODP. PROJEKTANT:		
J. Čiperová	J. Čiperová	IČO : 16 57 29 39	
STAVBA:	STAVEBNÍ ÚPRAVY OBJEKTU TECH. SLUŽBY MĚSTA PODĚBRADY na pozemku parc.č. st. 340/6, k.ú. Poděbrady		STUPEŇ : DVZ
STAVEBNÍK	Město Poděbrady, Jiřího nám. 20, 290 01 Poděbrady		DATUM : 01/2024
ČÁST:	D1.41 TPS– ZDRAVOTNĚ TECHICKÉ INSTALACE		FORMÁT : A3
OBSAH VÝKRESU:		ZAK. Č. : 03–24	
		MĚŘÍTKO: 1:100	Č.VÝKRESU: 2.
KANALIZACE – PŮDORYS 2.NP			