



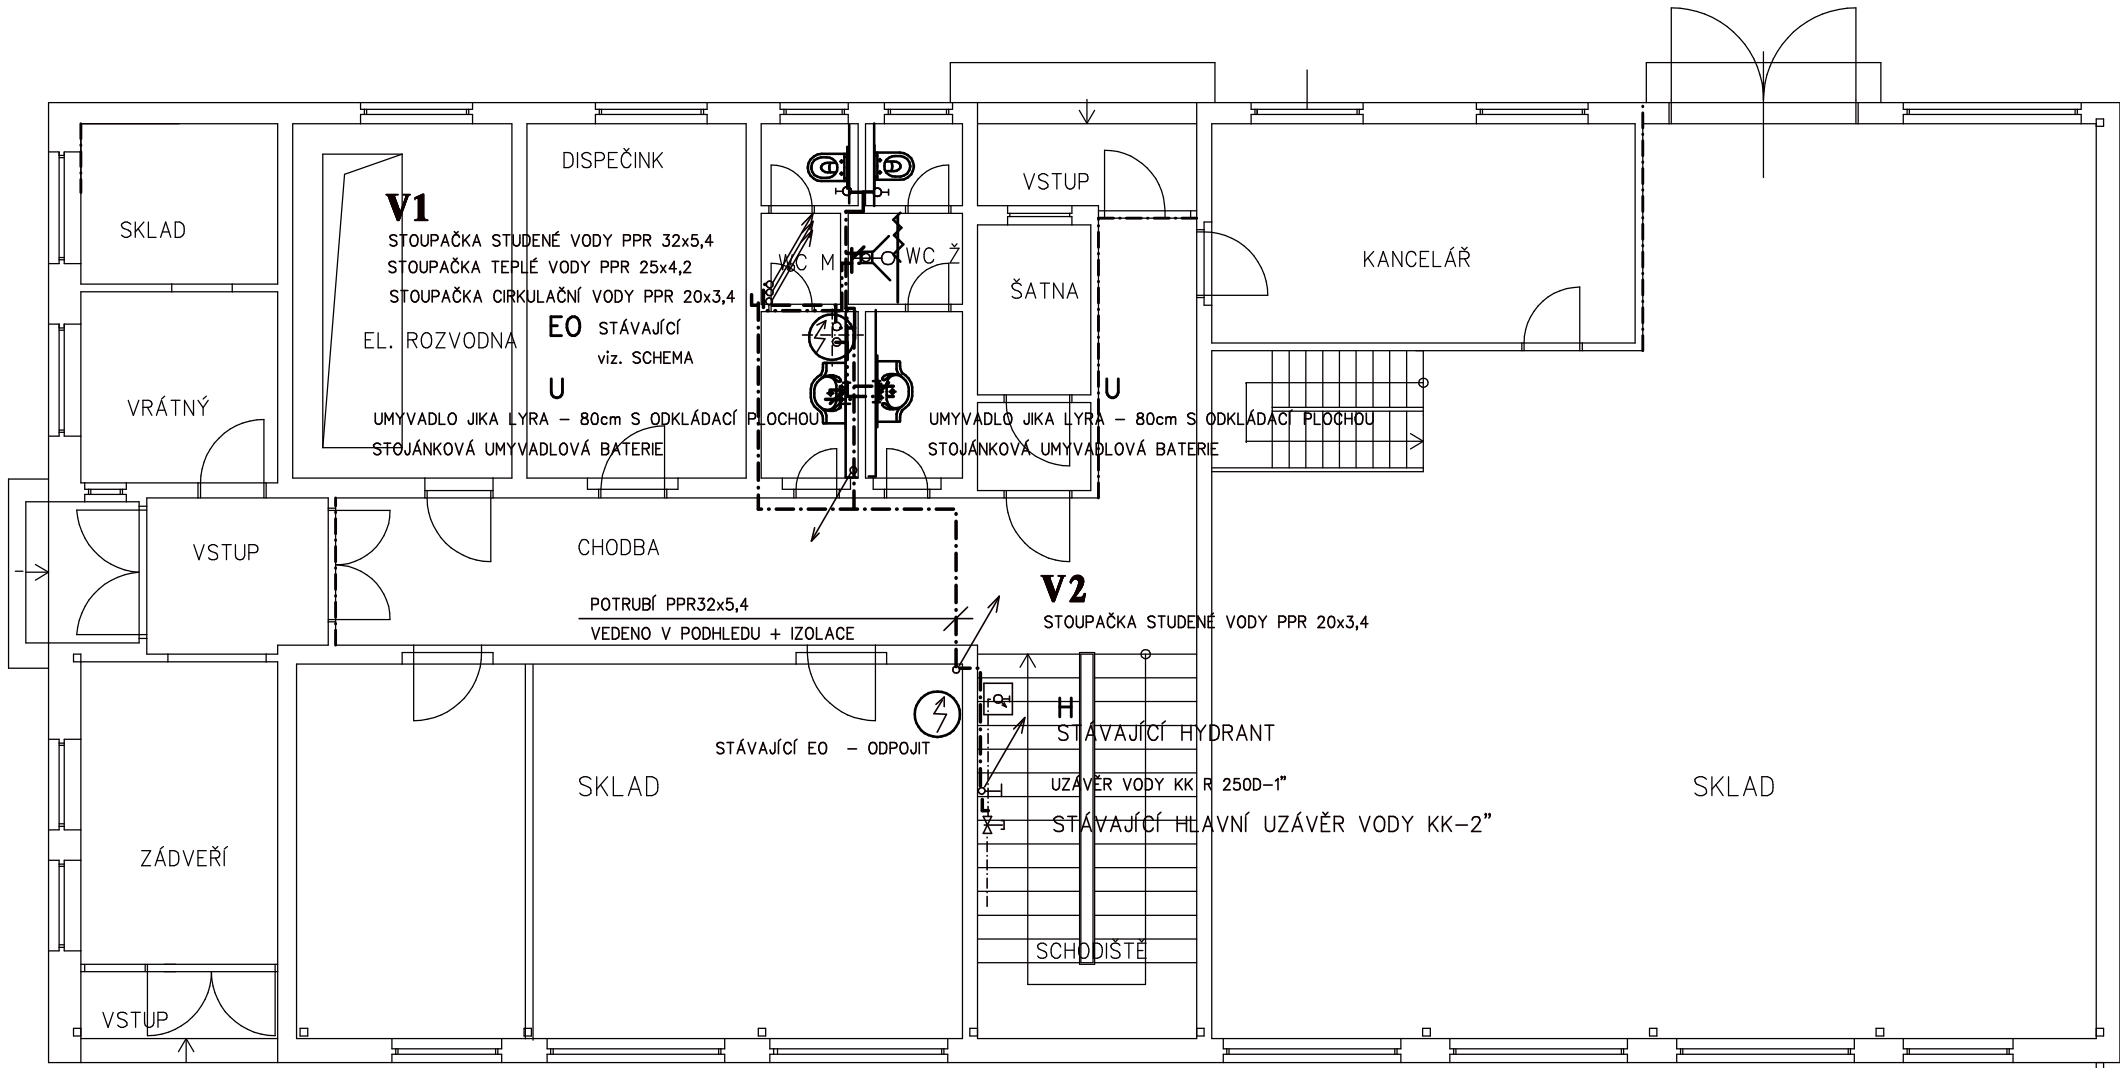

LEGENDA

- ROZVOD STUDENÉ VODY PPR PN20 (S2,5) + IZOLACE
- ROZVOD TEPLÉ VODY PPR PN20 (S2,5) + IZOLACE
- ROZVOD CÍRKULAČNÍ VODY PPR PN20 (S2,5) + IZOLACE

SCHEMA NAPOJENÍ OHŘÍVAČE VODY

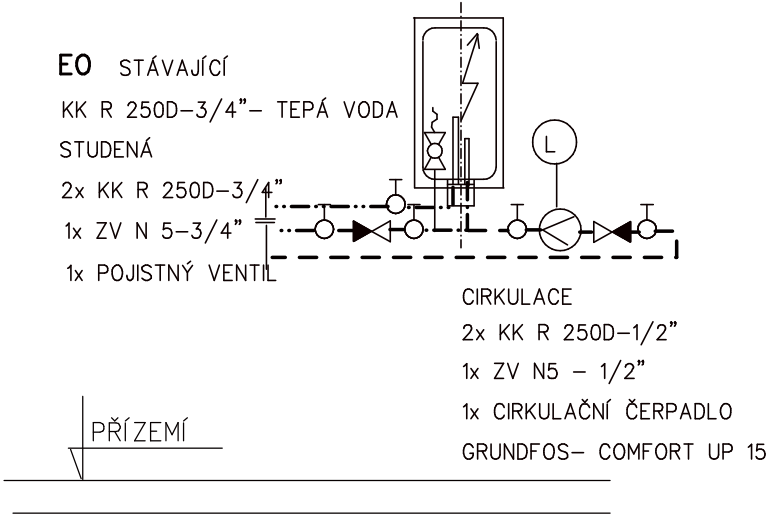

Východní ul. 1154/III, 290 01 Poděbrady, tel.: +420 325 62 6565		Jiřina Číperová PODĚBRADY
ZPRACOVATEL:	ZODP. PROJEKTANT:	
J. Číperová	J. Číperová	IČO : 16 57 29 39
STAVBA:	STAVEBNÍ ÚPRAVY OBJEKTU TECH. SLUŽBY MĚSTA PODĚBRADY na pozemku parc.č. st. 340/6, k.ú. Poděbrady	STUPEŇ : DVZ
STAVEBNÍK	Město Poděbrady, Jiřího nám. 20, 290 01 Poděbrady	DATUM : 01/2024
ČÁST:	D1.41 TPS- ZDRAVOTNĚ TECHICKÉ INSTALACE	FORMÁT : A3
OBSAH VÝKRESU:		ZAK. Č. : 03-24
VODOVOD – PŮDORYS 1.NP		MĚŘÍTKO: 1:100
		Č.VÝKRESU: 4.