






Značení stringu s ohledem na MPPT vstup střídače:

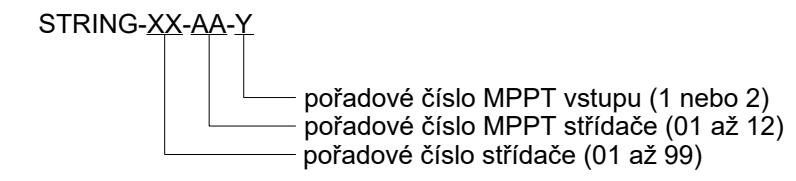

Značení vodičů ve stringu s ohledem na MPPT vstup střídače:

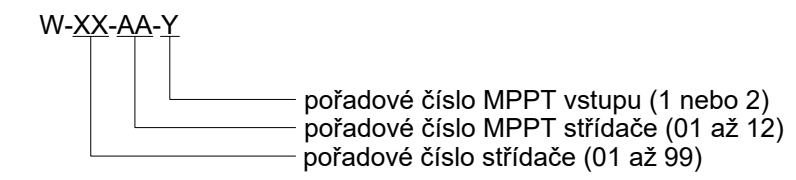

Značení propojky vodičů ve stringu s ohledem na MPPT vstup střídače:

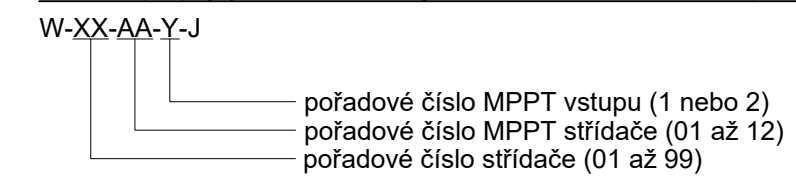

Napěťové soustavy:
2 = 1500 V, DC, IT
3+PE 800 V, AC 50 Hz, TN-C



ZOD.PROJEKTANT	KONTROLOVAL	VYPRACOVAL	SOLAR DEVELOPMENT GLOBAL	
Ing. K. Špičák				
MÍSTO STAVBY: Příbyslavice u Velké Bíteše, okr. Brno-venkov			ZAKÁZKOVÉ Č.	20220722
STAVEBNÍK: Obec Příbyslavice, Sokolská 44, 664 83 Příbyslavice			STUPEŇ PD	DPS
FVE 1016 Příbyslavice obec			DATUM	12/2024
			FORMÁT	A1
			MĚŘÍTKO: 1:250	VÝKRESOVÉ Č. D.1.3
Situace - Stringy				