



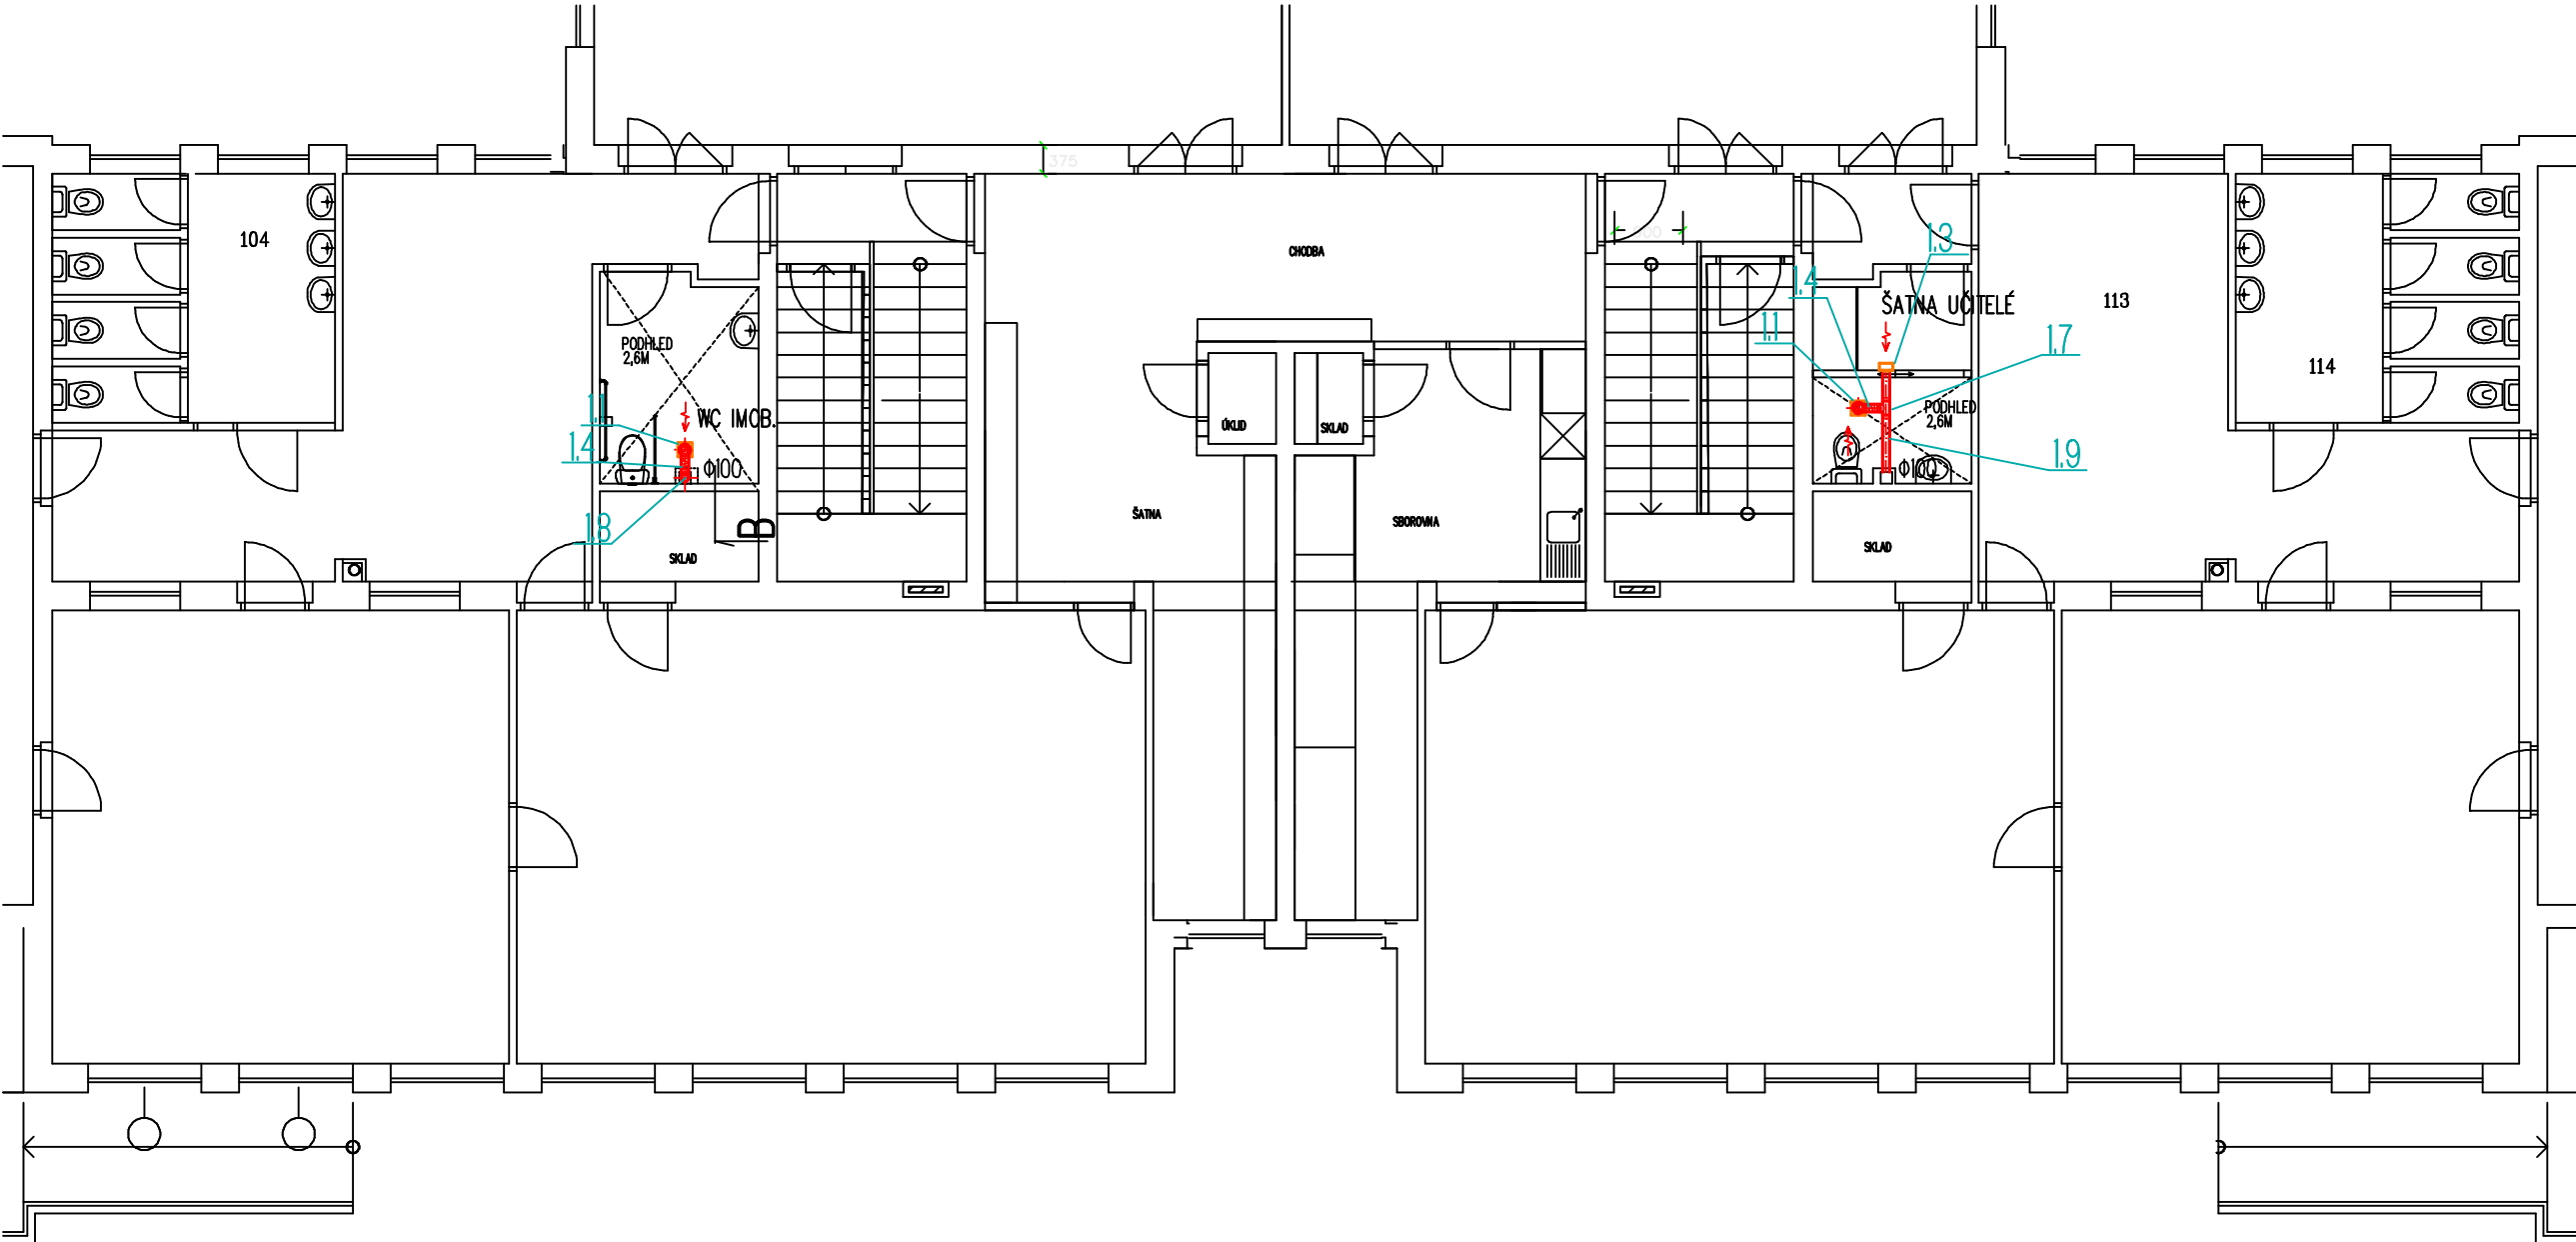

ŘEZ "B"

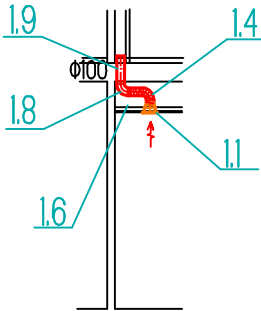

POZN. V 1.NP SE V RÁMCI STÁVAJÍCÍCH MÍSTNOSTÍ NOVĚ ŘEŠÍ ODVĚTRÁNÍ WC IMOB. A ŠATNY A WC UČITELŮ



Kreslil:	ING. R.VACKOVÁ		OPTIMA spol. s r.o. PROJEKTOVÁ, INŽENÝRSKÁ A STAVEBNÍ ČINNOST Žitkova 738, 566 01 Vysoké Mýto tel.: 465 420 911 e-mail: info@optima-vm.cz	
Zpracoval:	ING. R.VACKOVÁ			
Zodp. projektant				
Hlavní projektant	ING. J. SHEJBAL			
Technická kontrola:				
Kraj: PARDUBICKÝ	Pov.úřad: CHOCEŇ	Obec: CHOCEŇ		
Investor: MĚSTO CHOCEŇ			Stupeň:	DPS
Akce: ZŠ M.CHOCEŇSKÉHO, KOLLÁROVA 688, CHOCEŇ NÁVRH ÚPRAV HYGIENICKÉHO ZÁZEMÍ			Zak.č.:	92024
			Arch.č.:	
			Datum:	III/2024
Obsah: PŮDORYS 1.NP			Formát:	
			Měřítko: 1 : 100	Číslo příl. výkresu: D.1.4.4.3