


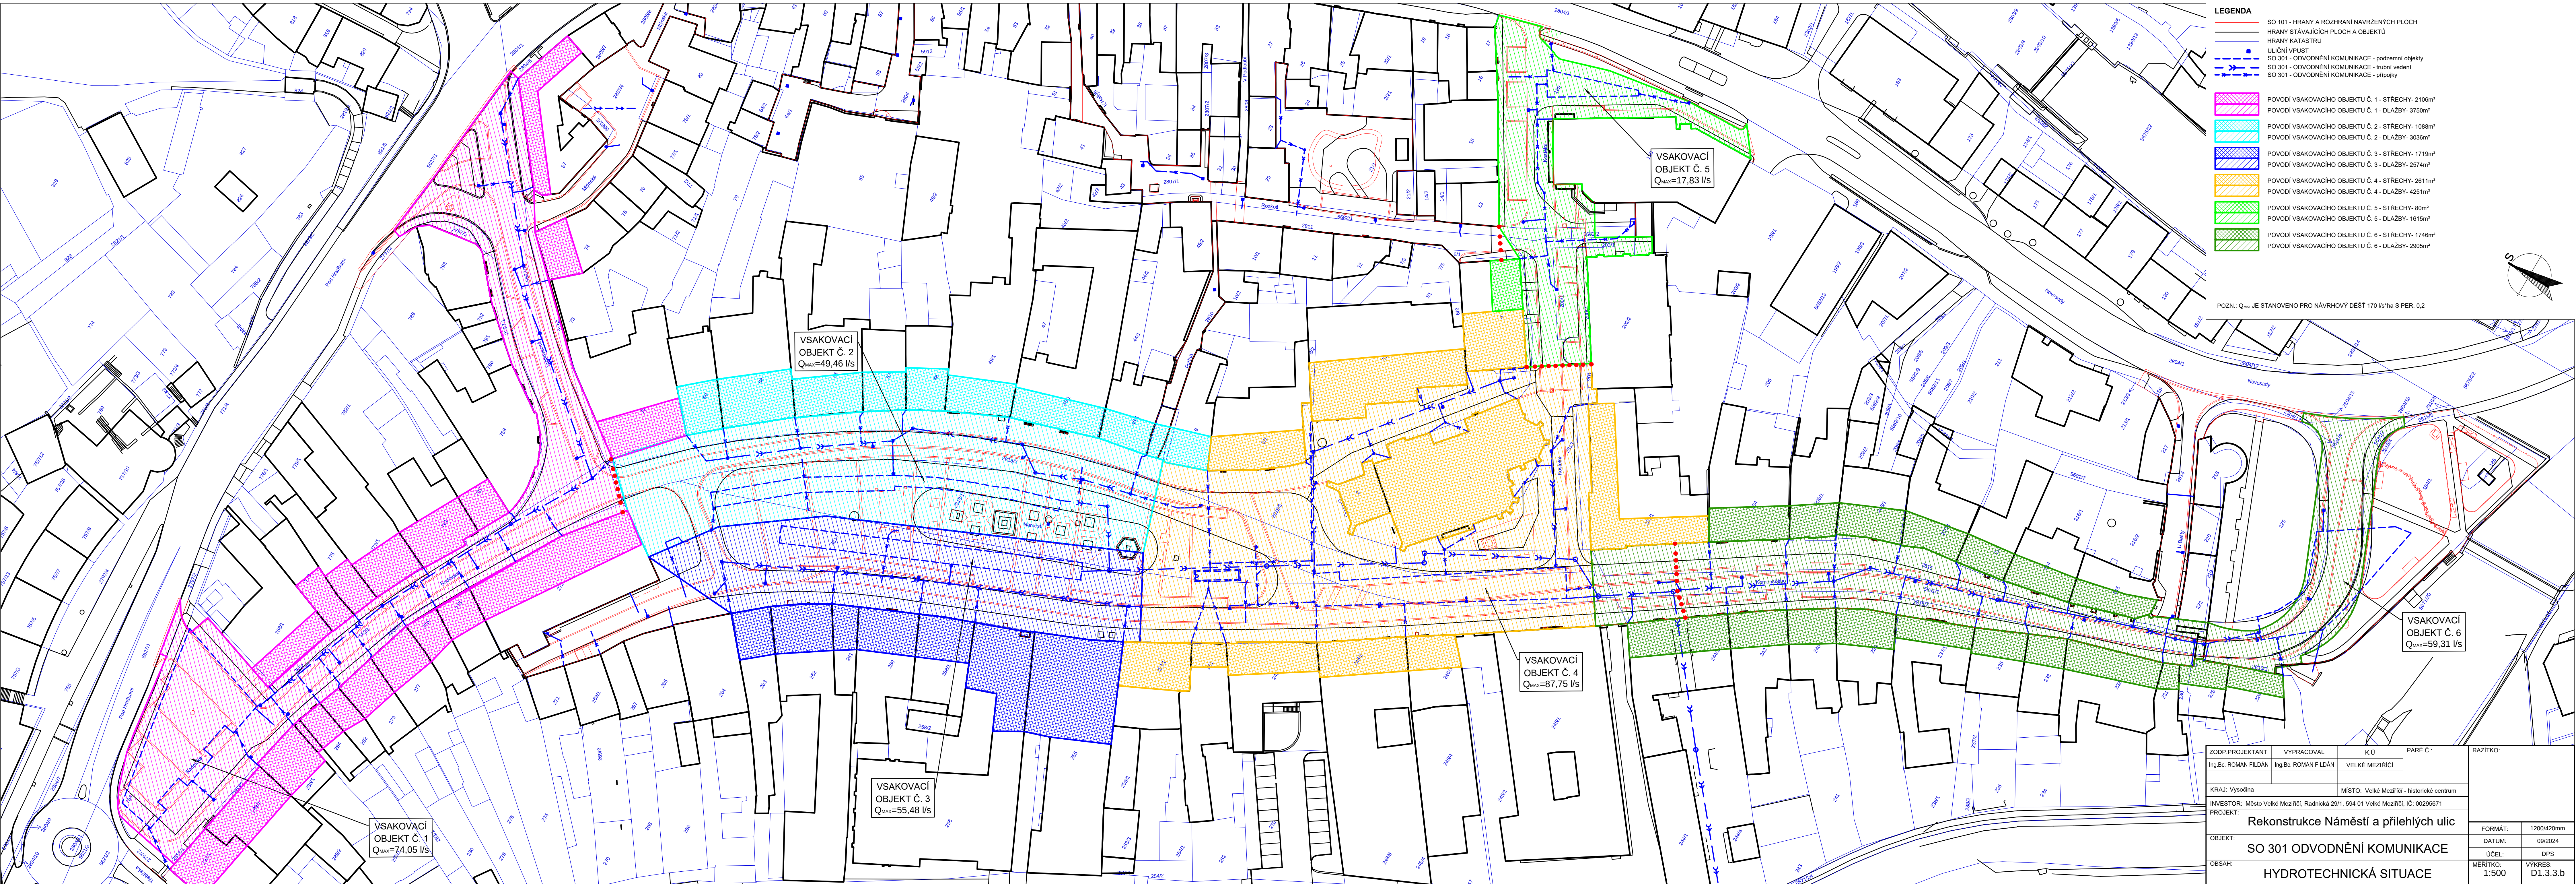

LEGENDA

SO 101 - HRANY A ROZHRANÍ NAVRŽENÝCH PLOCH

HRANY STÁVAJÍCÍCH PLOCH A OBJEKTŮ

HRANY KATASTRU

ULIČNÍ VPUST

SO 301 - ODVODNĚNÍ KOMUNIKACE - podzemní objekty

SO 301 - ODVODNĚNÍ KOMUNIKACE - tržební vedení

SO 301 - ODVODNĚNÍ KOMUNIKACE - přípojky

POVODÍ VSAKOVACÍHO OBJEKTU Č. 1 - STŘECHY- 2106m²

POVODÍ VSAKOVACÍHO OBJEKTU Č. 1 - DLAŽBY- 3750m²

POVODÍ VSAKOVACÍHO OBJEKTU Č. 2 - STŘECHY- 1088m²

POVODÍ VSAKOVACÍHO OBJEKTU Č. 2 - DLAŽBY- 3036m²

POVODÍ VSAKOVACÍHO OBJEKTU Č. 3 - STŘECHY- 1719m²

POVODÍ VSAKOVACÍHO OBJEKTU Č. 3 - DLAŽBY- 2574m²

POVODÍ VSAKOVACÍHO OBJEKTU Č. 4 - STŘECHY- 2611m²

POVODÍ VSAKOVACÍHO OBJEKTU Č. 4 - DLAŽBY- 4251m²

POVODÍ VSAKOVACÍHO OBJEKTU Č. 5 - STŘECHY- 80m²

POVODÍ VSAKOVACÍHO OBJEKTU Č. 5 - DLAŽBY- 1615m²

POVODÍ VSAKOVACÍHO OBJEKTU Č. 6 - STŘECHY- 1746m²

POVODÍ VSAKOVACÍHO OBJEKTU Č. 6 - DLAŽBY- 2905m²

POZN.: Q_{max} JE STANOVENO PRO NÁVRHOVÝ DEŠŤ 170 l/s*ha S PER. 0,2

ZODP.PROJEKTANT Ing.Bc. ROMAN FILDÁN	VYPRACOVAL Ing.Bc. ROMAN FILDÁN	K.U VELKÉ MEZIŘÍČÍ	PARÉ Č.:	RAZÍTKO:
KRAJ: Vysočina	MÍSTO: Velké Meziříčí - historické centrum			
INVESTOR: Město Velké Meziříčí, Radniční 29/1, 594 01 Velké Meziříčí, IČ: 00256671				
PROJEKT: Rekonstrukce Náměstí a přilehlých ulic				
OBJEKT: SO 301 ODVODNĚNÍ KOMUNIKACE				
OBSAH: HYDROTECHNICKÁ SITUACE				
			FORMÁT: 1200/420mm	
			DATUM: 09/2024	
			ÚČEL: DPS	
			MĚŘÍTKO: 1:500	VÝKRES: D1.3.3.b