
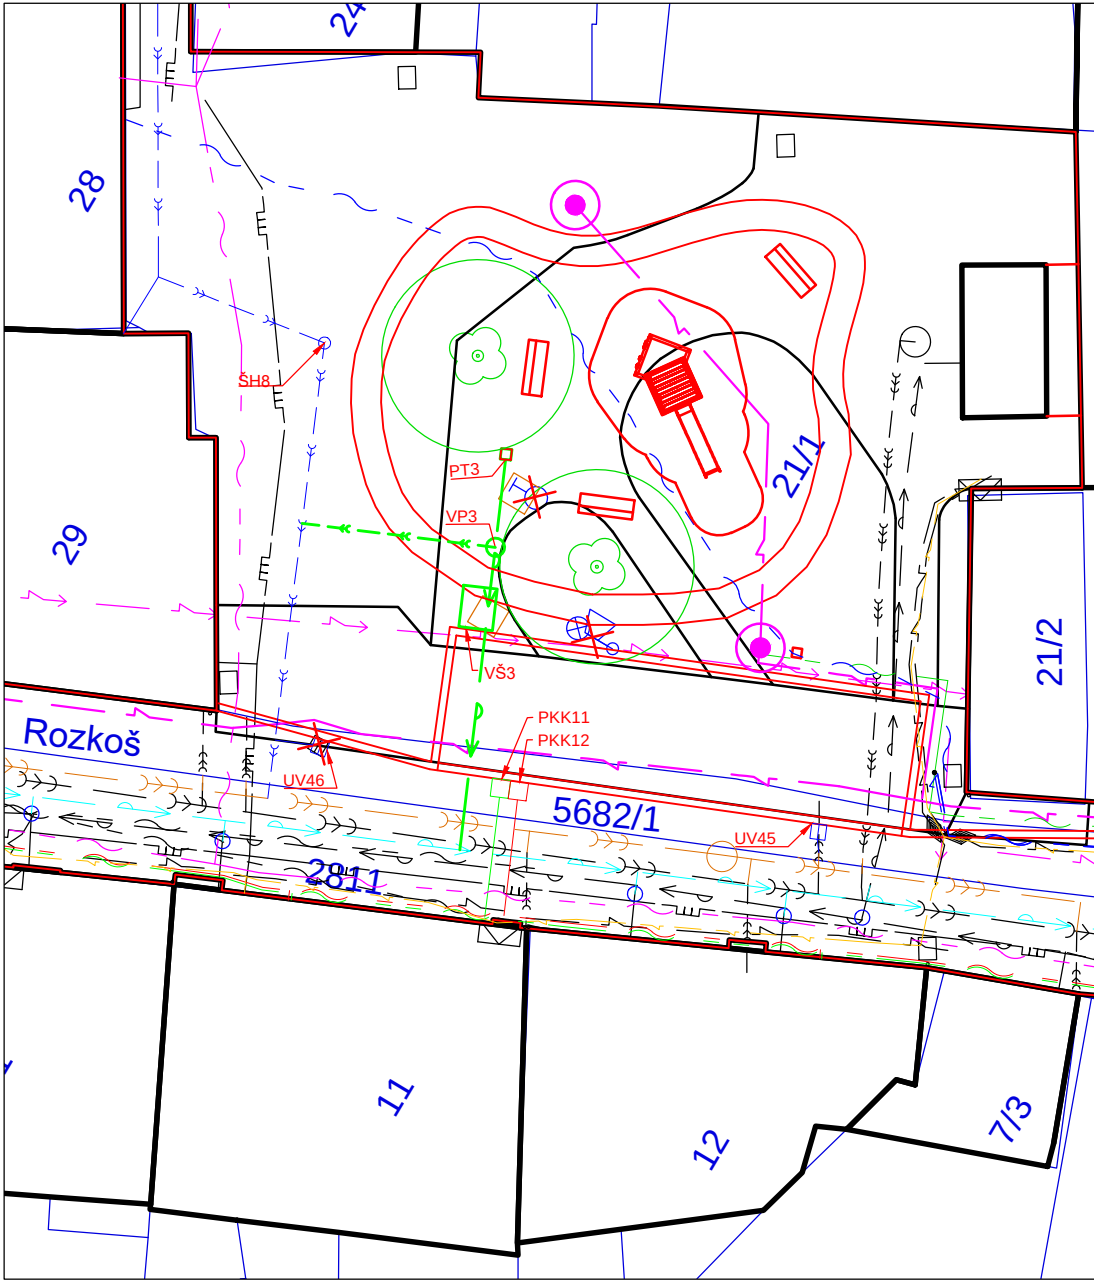
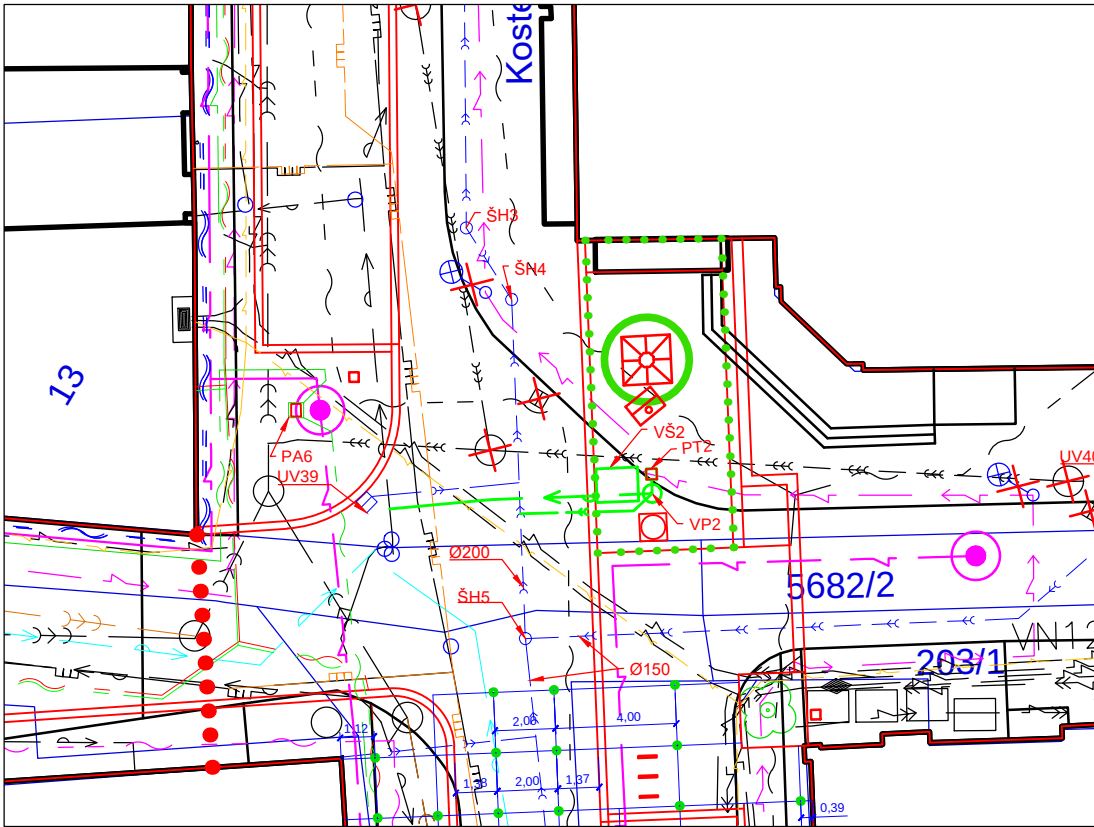
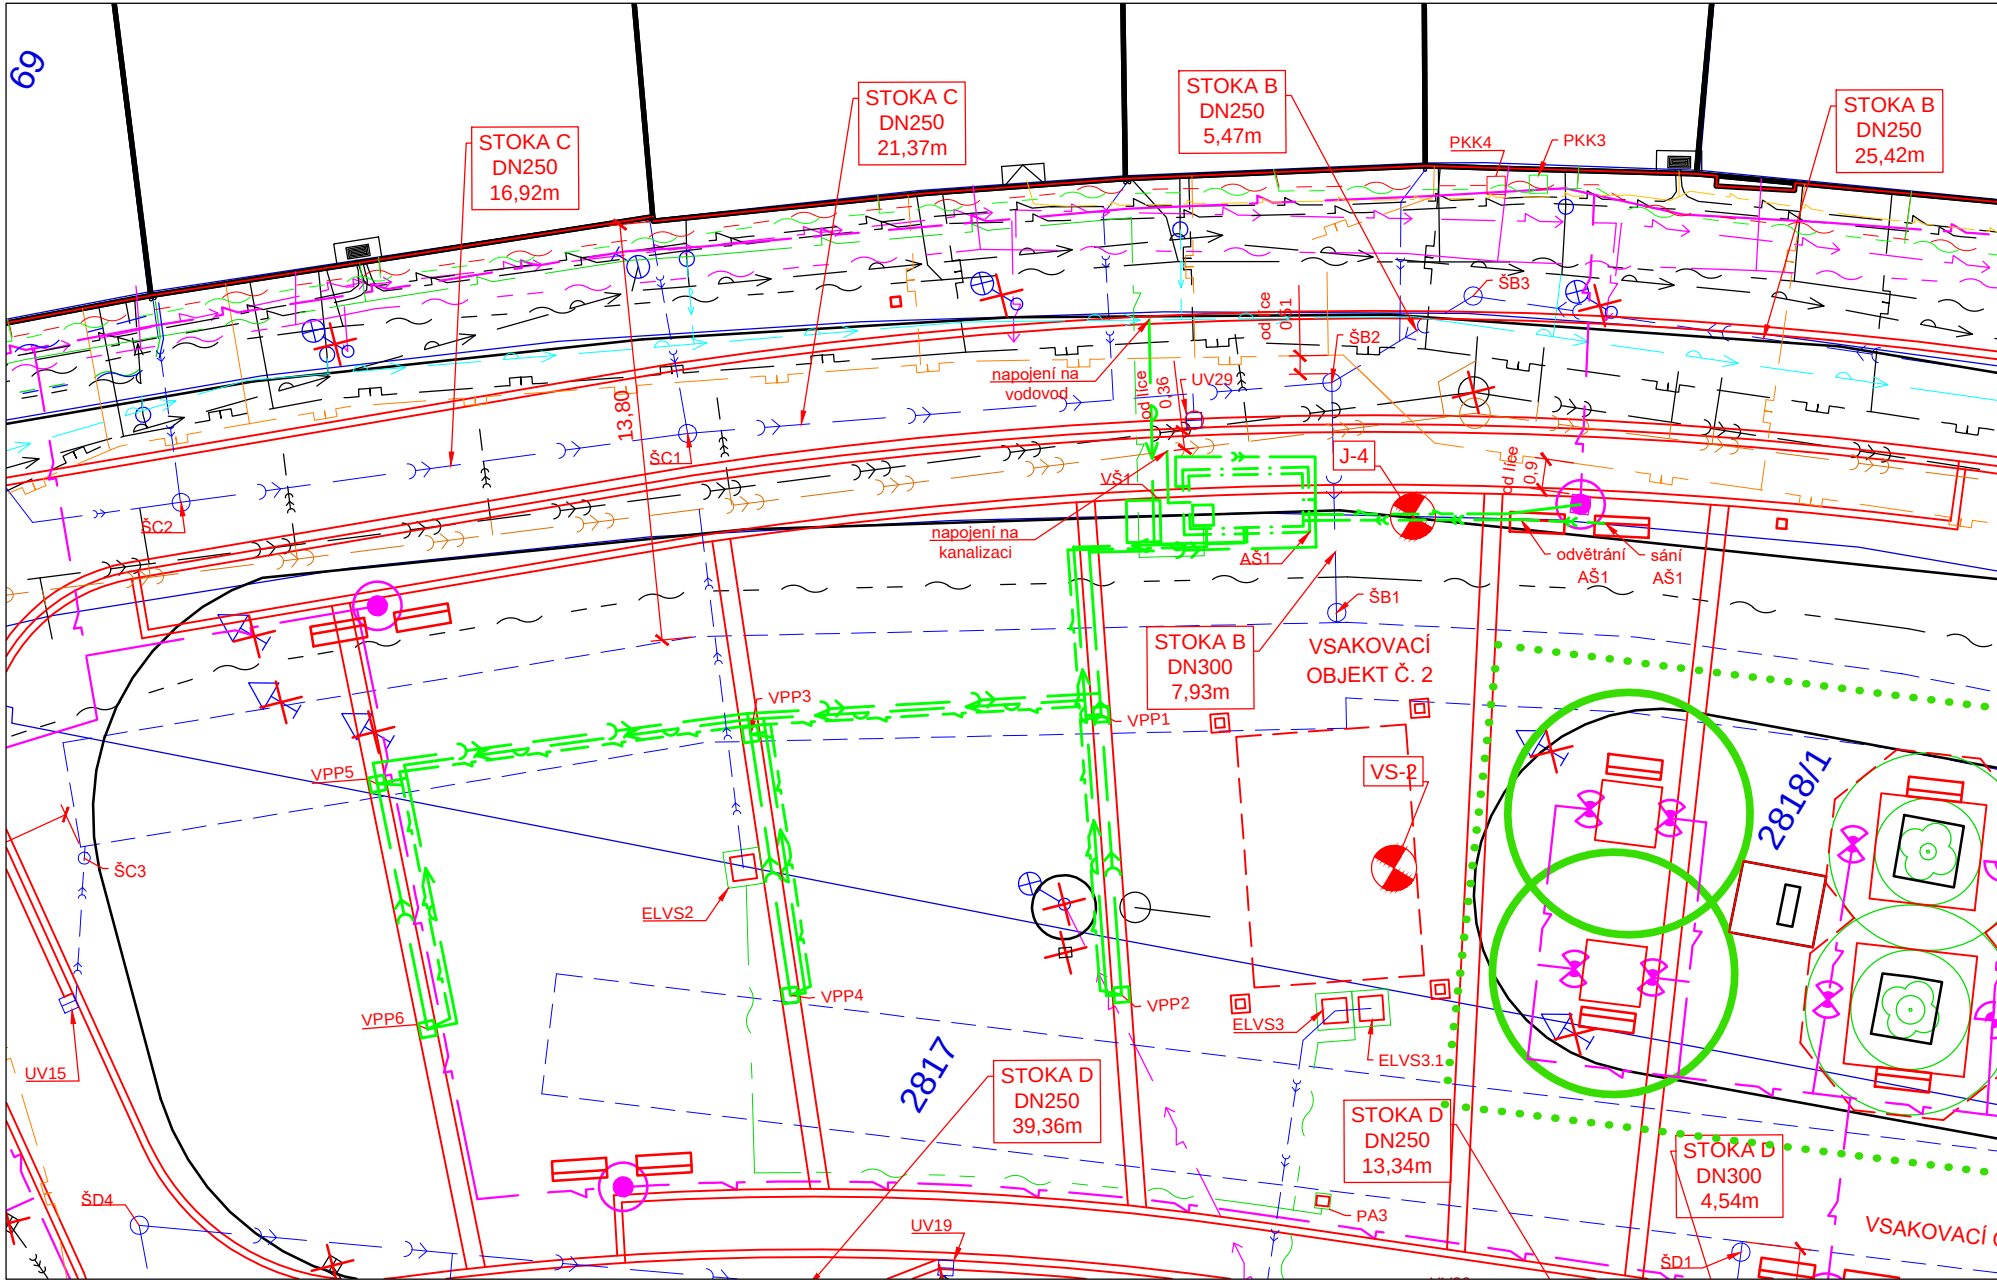


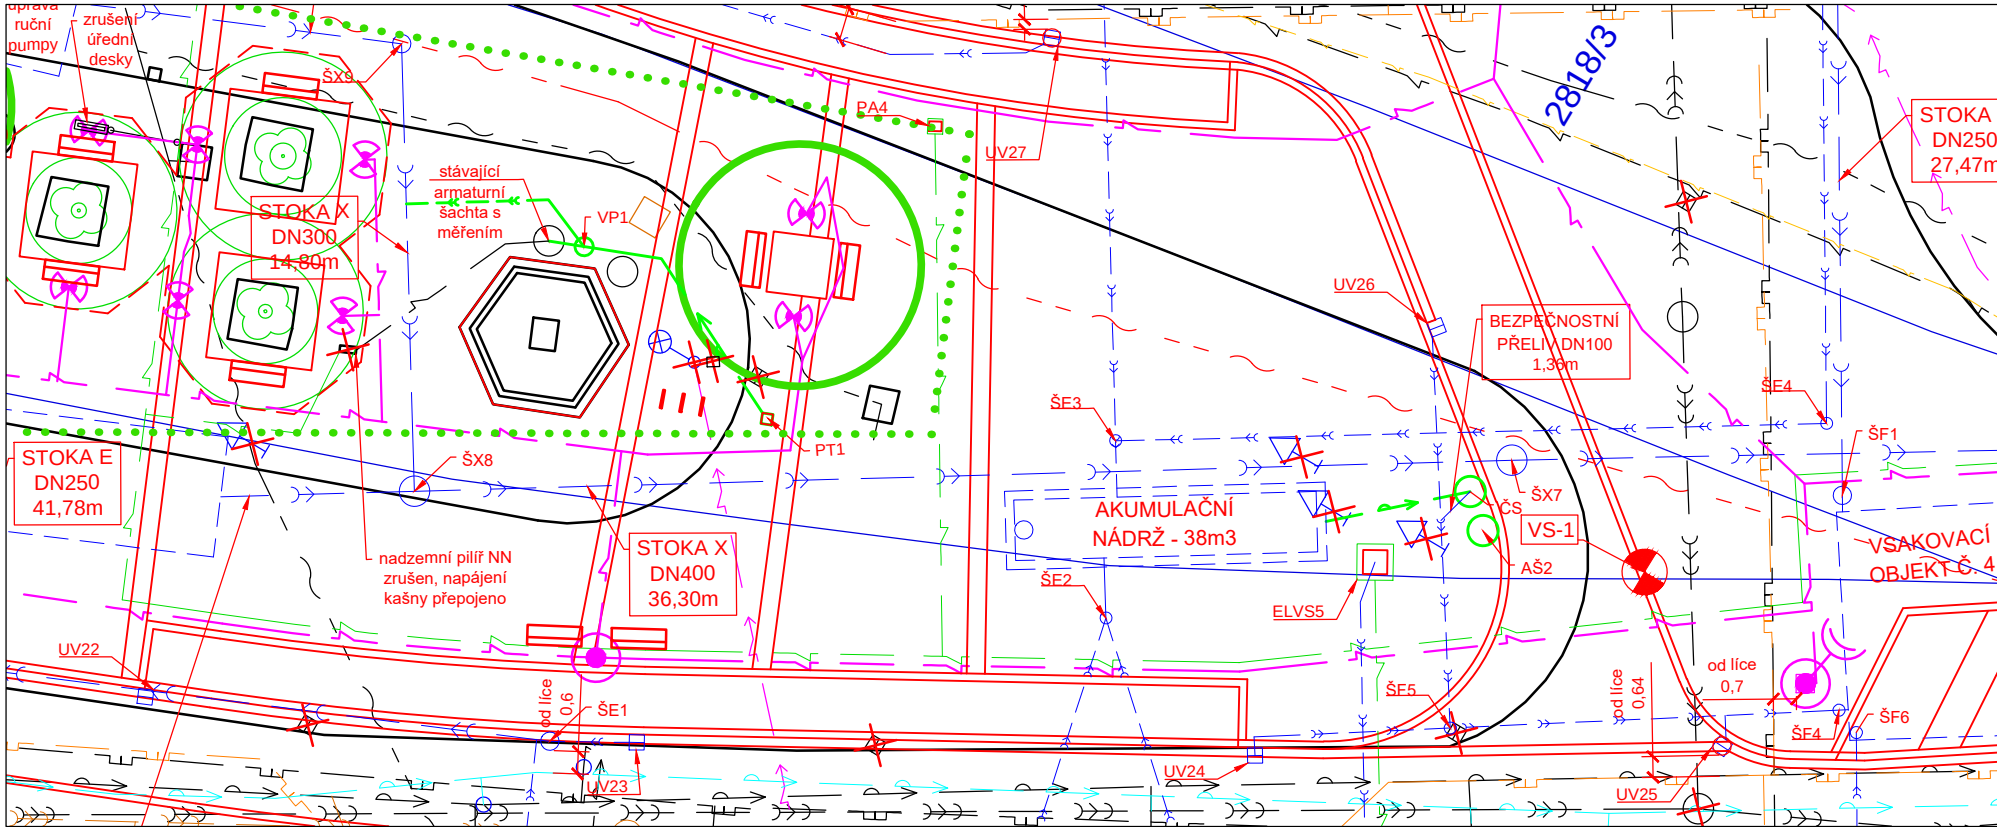

- LEGENDA STÁVAJÍCÍCH SÍTÍ:**
- VODOVOD
 - KANALIZACE JEDNOTNÁ
 - PLYNOVOD NTL
 - PLYNOVOD STL
 - SDĚLOVACÍ VEDENÍ PODZEMNÍ CETIN a.s.
 - SDĚLOVACÍ VEDENÍ NADZEMNÍ CETIN a.s.
 - SDĚLOVACÍ VEDENÍ PODZEMNÍ CETIN a.s. nefunkční
 - METROPOLITNÍ SÍŤ MĚSTA
 - SDĚLOVACÍ VEDENÍ PODZEMNÍ OPTICKÉ
 - SDĚLOVACÍ VEDENÍ NEJ NADZEMNÍ
 - SDĚLOVACÍ VEDENÍ NEJ PODZEMNÍ KOAX
 - SDĚLOVACÍ VEDENÍ NEJ PODZEMNÍ OPTICKÉ
 - EL.NN PODZEMNÍ VEDENÍ
 - EL.VN PODZEMNÍ VEDENÍ
 - PODZ.VEDENÍ VEŘEJNÉHO OSVĚTLENÍ
 - NADZ.VEDENÍ VEŘEJNÉHO OSVĚTLENÍ
- POMOCNÉ LINIE:**
- HRANY KATASTRU
 - HRANY STÁVAJÍCÍCH PLOCH A OBJEKTŮ
 - POKLOP ŠOUPÁTKOVÝ STÁVAJÍCÍ
 - POKLOP HYDRANTOVÝ STÁVAJÍCÍ
 - VTOK / VYÚSTĚNÍ
 - STÁVAJÍCÍ ULIČNÍ VPUST
 - STÁVAJÍCÍ STOŽÁR VEŘ.OSVĚTLENÍ
 - STÁVAJÍCÍ STOŽÁR SSZ
 - STÁVAJÍCÍ VÝLOŽNÍK VEŘ.OSVĚTLENÍ
 - STÁVAJÍCÍ DOPRAVNÍ ZNAČKA
 - STROMY STÁVAJÍCÍ
 - ARCHIVNÍ A PRŮZKUMNÉ VRTY
 - NAVRŽENÉ STROMY
 - HRANICE STRUKTURNÍHO SUBSTRÁTU
 - STÁVAJÍCÍ VSTUPY / VJEZDY

- LEGENDA NAVRŽENÝCH OBJEKTŮ:**
- SO 101 - HRANY A ROZHRANÍ NAVRŽENÝCH PLOCH
 - ULIČNÍ VPUST
 - SO 301 - ODVODNĚNÍ KOMUNIKACE - podzemní objekty
 - SO 301 - ODVODNĚNÍ KOMUNIKACE - trubní vedení
 - SO 301 - ODVODNĚNÍ KOMUNIKACE - přípojky
 - SO 302 - VODNÍ PRVKY - rozvody vody
 - SO 302 - VODNÍ PRVKY - rozvody elektro
 - SO 302 - VODNÍ PRVKY - podzemní objekty
 - SO 302 - VODNÍ PRVKY - odtok / větrání
 - SO 303 - PŘELOŽKY VODOVODU
 - SO 401 - VEŘEJNÉ OSVĚTLENÍ - kabelové trasy
 - SO 402 - ROZVODY ELEKTRO NN - silové vedení
 - SO 402 - ROZVODY ELEKTRO NN - souběh silového a sdělovacího vedení
 - SO 403 - ROZVODY MATRIGO - optické vedení
 - SO 404 - ROZVODY NEJ - optické vedení
 - SO 405 - ROZVODY A PŘELOŽKY SEK - kabelové trasy
 - SO 501 - PŘELOŽKY PLYNOVODU

- SO 401 - VEŘEJNÉ OSVĚTLENÍ - LED svítidlo na sadovém kónickém stožáru - osv. výška 5m
- SO 401 - VEŘEJNÉ OSVĚTLENÍ - LED reflektor
- SO 401 - VEŘEJNÉ OSVĚTLENÍ - LED svítidlo zemní zapuštěné
- PA - PARKOVACÍ AUTOMAT - SO 402 - 8ks
- L1 - lavička dl. 1,8m - SO 101
- L2 - lavička dl. 1,05m otočná - SO 101
- K - odpadkový koš - SO 101
- SK - stojany na kola - SO 101
- ELVS - VÝSUVNÝ ENERGOSLOUPEK
- SO 402 - 7ks
- mříž ke stromům 1,6/1,6m - SO 101
- PT - PÍTKO - SO 302 - 3ks

- LEGENDA SOUVISEJÍCÍCH STAVEB (nejsou součástí tohoto projektu)**
- PLYNOVOD NTL - GasNet s.r.o.
 - PLYNOVOD STL - GasNet s.r.o.
 - VODOVOD - VAS a.s.
 - KANALIZACE - VAS a.s.
 - VÝMĚNA KABELÁŽE - EG.D.

ZODP.PROJEKTANT	VYPRACOVAL	K.Ú	PARÉ Č.:	RAZÍTKO:	
Ing.Bc. ROMAN FILDÁN	Ing.Bc. ROMAN FILDÁN	VELKÉ MEZIRŘÍČÍ			
KRAJ: Vysočina		MÍSTO: Velké Meziříčí - historické centrum			
INVESTOR: Město Velké Meziříčí, Radnická 29/1, 594 01 Velké Meziříčí, IČ: 00295671					
PROJEKT: Rekonstrukce Náměstí a přilehlých ulic					
OBJEKT: SO 302 VODNÍ PRVKY				FORMÁT:	600/297mm
				DATUM:	09/2024
				ÚČEL:	DPS
OBSAH: SITUACE				MĚŘÍTKO: 1:250	VÝKRES: D1.3.2.2.a