



VZOROVÁ ULIČNÍ VPUŠŤ

PŮDORYS

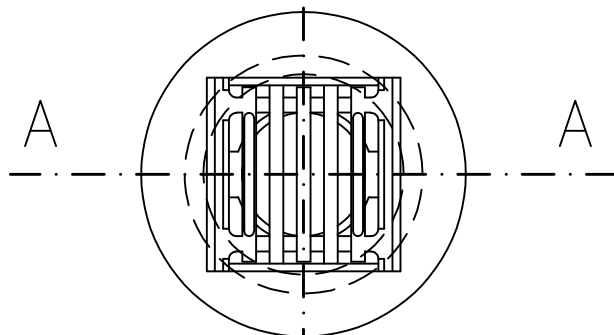

ŘEZ A-A

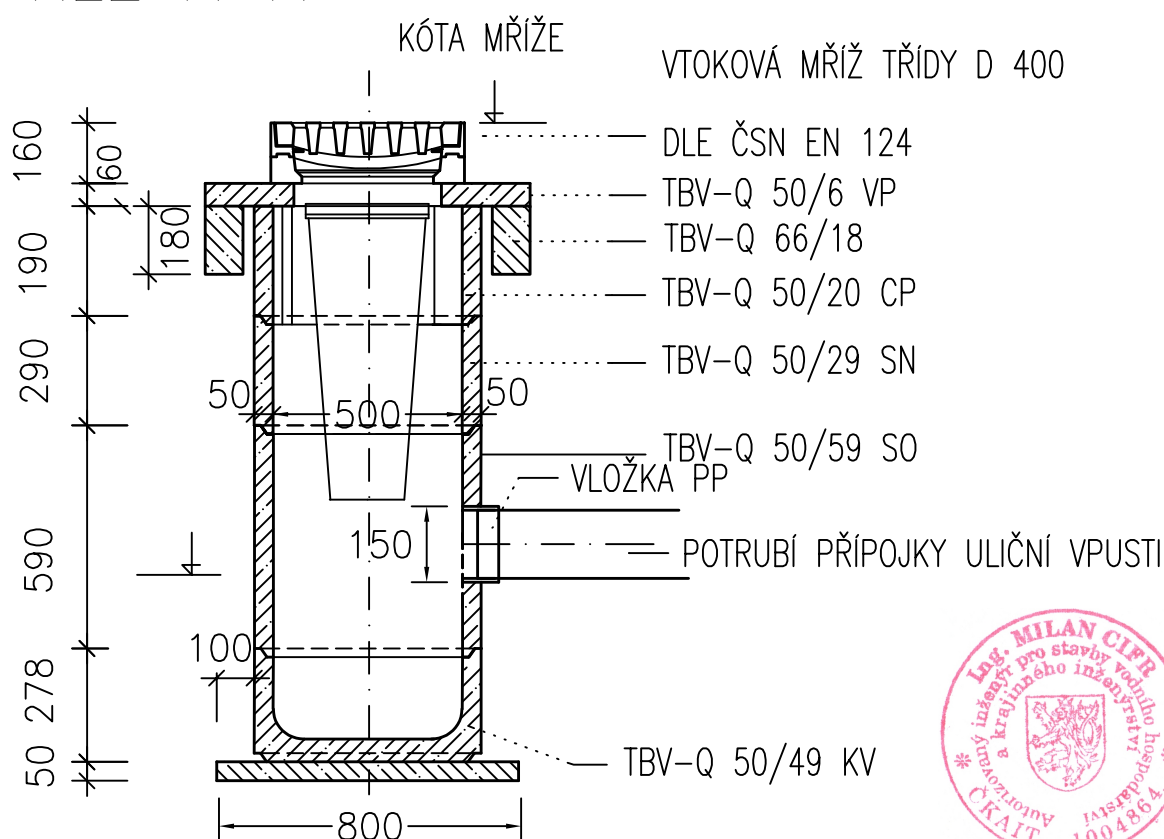

Zodpovědný projektant	HIP	Vypracoval
Ing. Milan Cífr	Ing. Milan Cífr	Ing. Milan Cífr
Investor: Obec Dolní Rožínka, č.p.3, 592 51 Dolní Rožínka		
Projektant: Ing. Milan Cífr, Spojovací 923, 593 01 Bystřice nad Pernštejnem		
Místo stavby: k.ú. Dolní Rožínka		Stupeň: ZÁMĚR-DPS
Okres: Žďár nad Sázavou	Kraj: Vysočina	Formát: A4
Akce: Dolní Rožínka		Číslo zakázky: 240514
zasíťování území lokalita Za Parkem I. etapa		Datum: červenec 2025
Stavba: SO 304 DEŠŤOVÉ KANAL. PŘÍPOJKY		Příloha: D-5.1
Obsah: VZOROVÁ ULIČNÍ VPUŠŤ		Měřítko: 1:25
		Číslo výkresu: D-5.1.8