


VZOR NAPOJENÍ KANALIZAČNÍ PŘÍPOJKY PP SN10 d.160


NAPOJENÍ – PŮDORYS

HRDLOVÁ KAMENINOVÁ ODBOČKA 45st.
TVAROVKA DN250/150

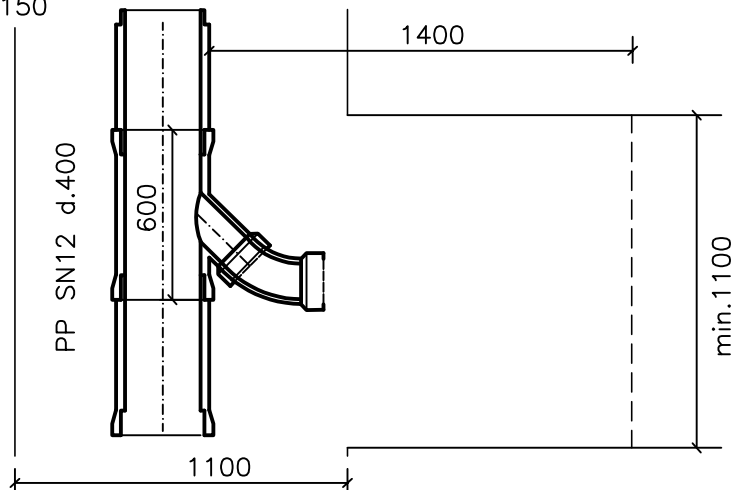

KANALIZAČNÍ PŘÍPOJKA
KOLENO 45°
KT, DN150

NAPOJENÍ – ŘEZ

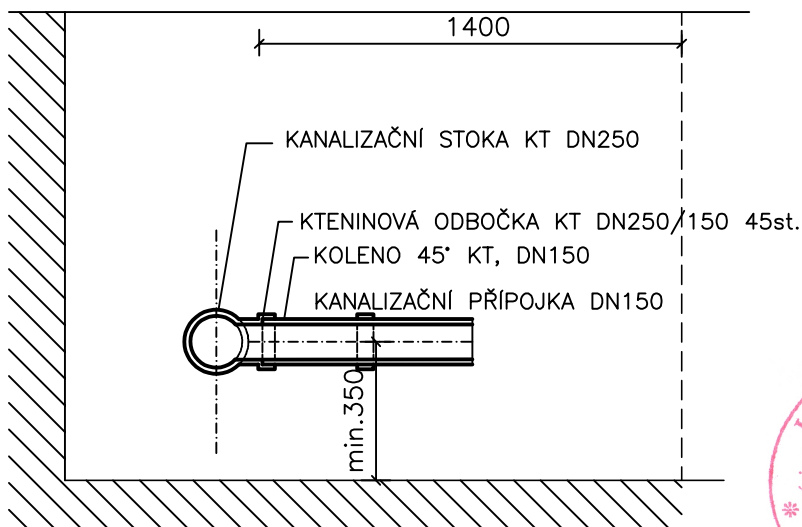

Zodpovědný projektant	HIP	Vypracoval	Ing. Milan Cífr Spojovací 923 593 01 Bystřice nad Pernštejnem IČ:60787741 tel.:774 167 734 AO:1004864
Ing. Milan Cífr	Ing. Milan Cífr	Ing.Milan Cífr	
Investor: Obec Dolní Rožínka, č.p.3, 592 51 Dolní Rožínka			
Projektant: Ing.Milan Cífr, Spojovací 923, 593 01 Bystřice nad Pernštejnem			
Místo stavby: k.ú.Dolní Rožínka			Stupeň: ZÁMĚR–DPS
Okres: Žďár nad Sázavou		Kraj: Vysočina	Formát: A4
Akce: Dolní Rožínka zasítování území lokalita Za Parkem I.etapa			Číslo zakázky: 240514
			Datum: červenec 2025
			Příloha: D-5.3
Stavba:	SO 306 SPLAŠKOVÉ KANAL. PŘÍPOJKY		
Obsah:	VZOR NAPOJENÍ KANALIZAČNÍ PŘÍPOJKY		Měřítko 1:25
			Číslo výkresu D–5.3.5