



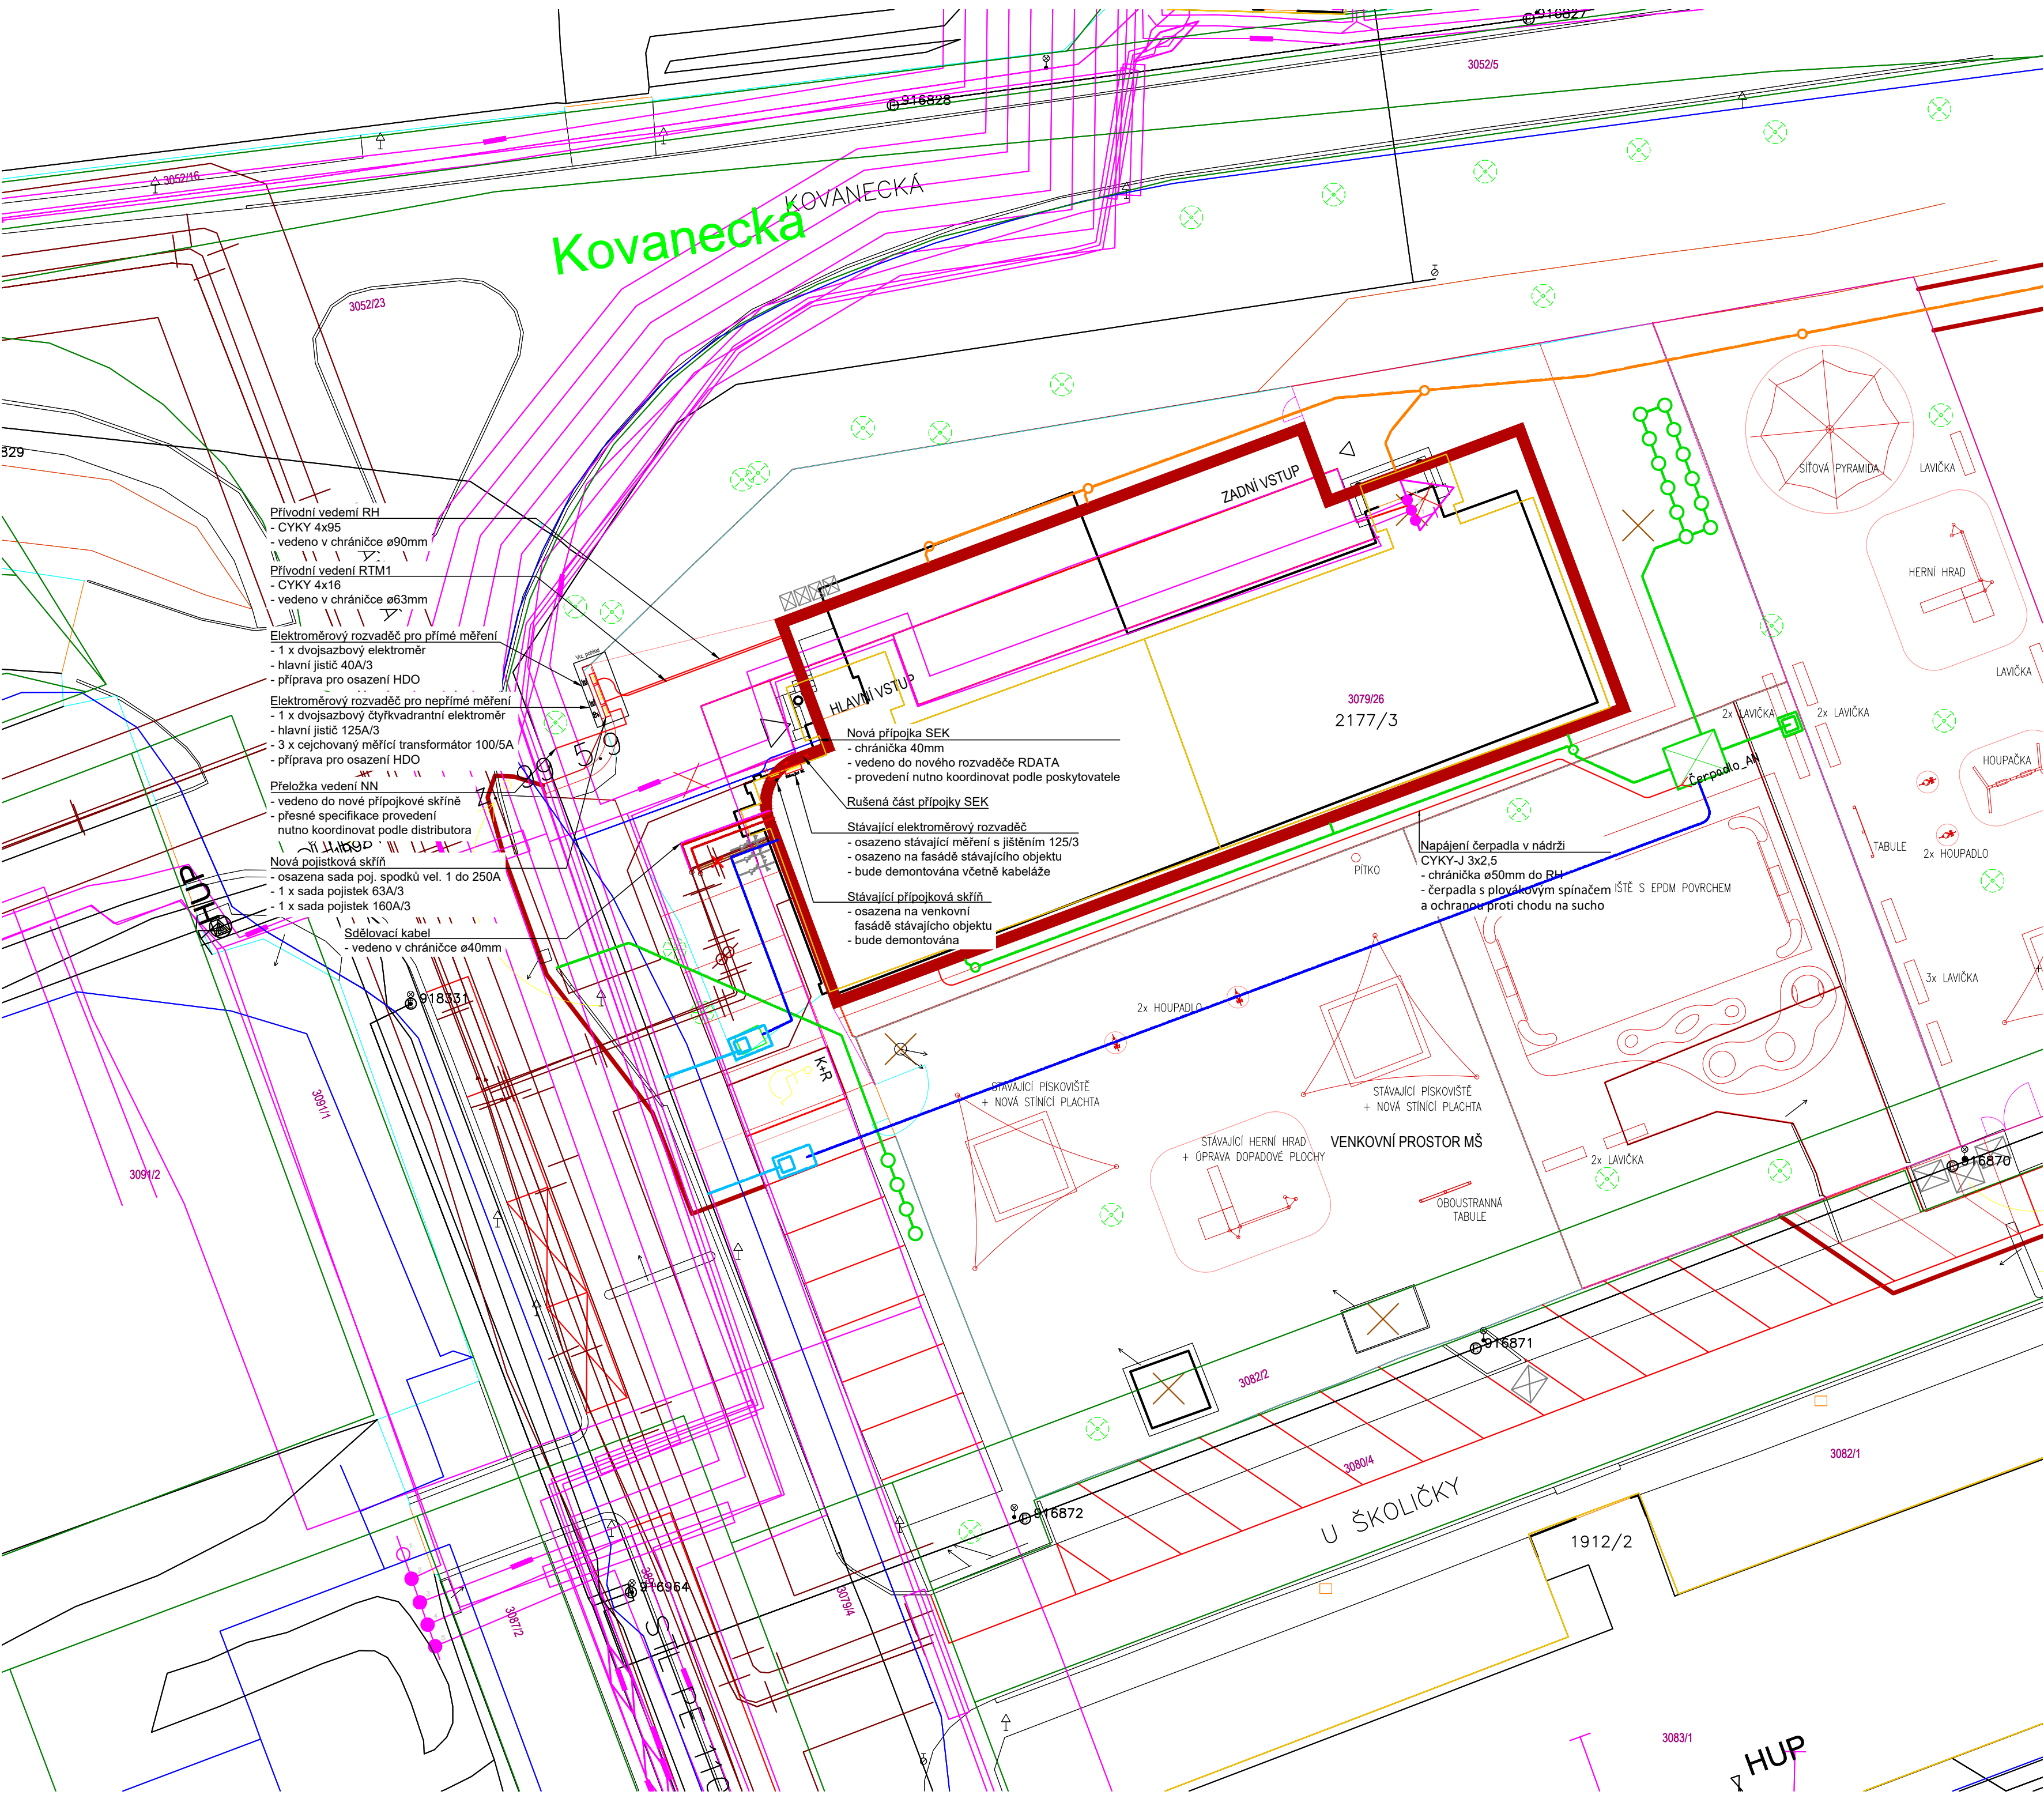


- LEGENDA:
- Nové rozvody silnoproudu
 - Stávající rozvody silnoproudu
 - Rušené rozvody silnoproudu
 - Nové rozvody slaboproudu
 - Rušené rozvody slaboproudu
 - Přípojková skříň

ZPŮSOB ULOŽENÍ KABELŮ DO ZEMĚ
PRO DOMOVNÍ PŘÍPOJKU

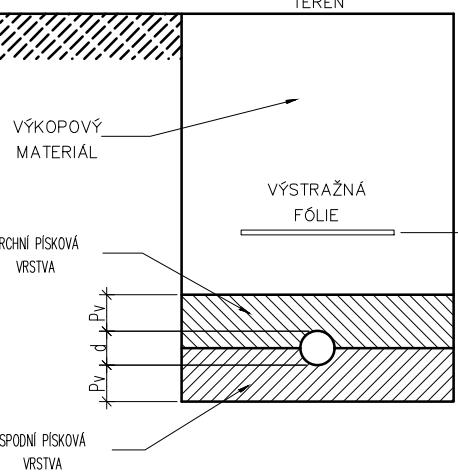

Pv - Písková vrstva 8 cm
d - Vnější průměr chráničky (dle projektu)

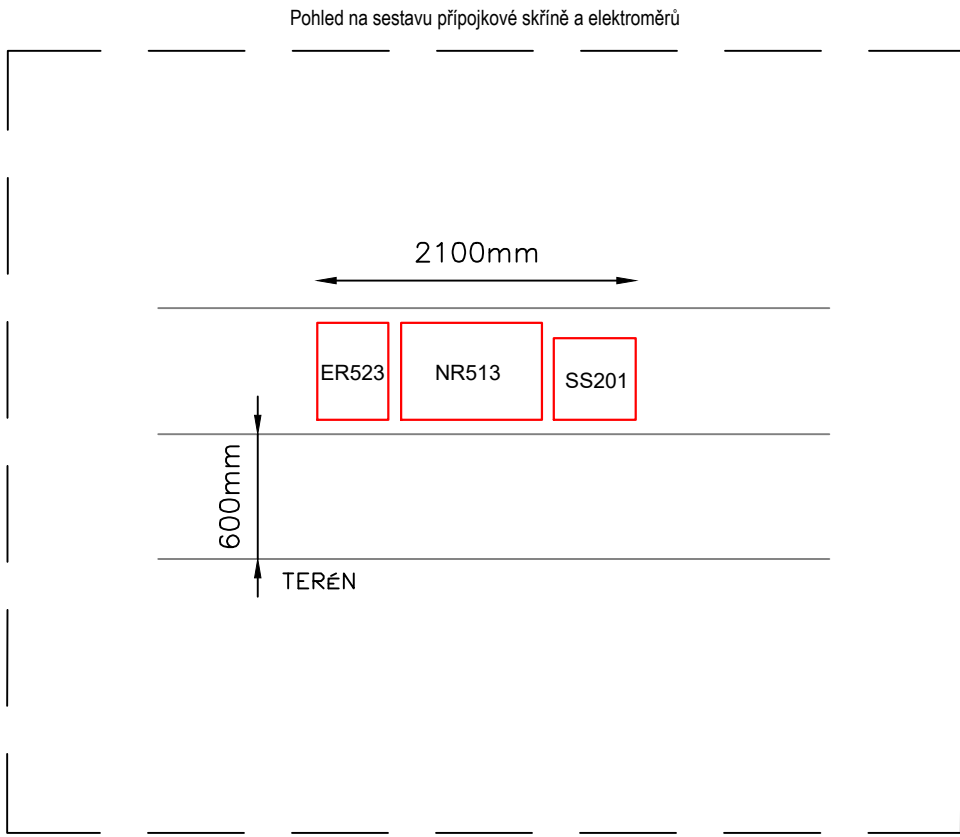

POZNÁMKA:

SOUSTAVA: ~50HZ 230V/400V/TN-S
ZÁKLADNÍ OCHRANA PROUDOVÝMI CHRANIČI, POSPOJOVÁNÍM CY 6
ROZVODY PROVEDENY VODIČI CYKY

INSTALACE BUDE PROVEDENA PODLE ČSN 33 2130 ED 3 A SOUBORU NOREM ČSN 33 2000.
PRO KOUPELNY ZEJMÉNA ČSN 33 2000-7-701 ED 2. INSTALACE BUDE PROVEDENA V OBYTNÝCH MÍSTNOSTECH SKRYTĚ.
MUSÍ BÝT DODRŽENY POŽADAVKY STAVEBNÍ ČÁSTI NA UKLÁDÁNÍ VEDENÍ A KONCOVÝCH PRVKŮ INSTALACE,
PŘEDEVŠÍM S OHLEDEM NA ZACHOVÁNÍ CELISTVOSTI IZOLAČNÍCH MATERIÁLŮ, FOLIÍ APOD.
VŠEKERÉ UMÍSTĚNÍ PŘÍSTROJŮ MUSÍ BÝT UPŘESNĚNO NA STAVBĚ BĚHEM KONTROLNÍCH DNŮ !
V KONEČNÉM STAVU BUDE KABELAŽ CHRÁNĚNA PŘED MECHANICKÝM POŠKOZENÍM
V MÍSTECH PŘECHODŮ KABELŮ PŘES OSTRÉ HRANY BUDOU KABELY UKLÁDÁNY DO CHRÁNIČEK S DOSTATEČNOU MECHANICKOU
ODOLNOSTÍ!
PŘED MONTÁŽÍ MUSÍ BÝT UMÍSTĚNÍ VŠECH ČÁSTÍ INSTALACE KOORDINOVÁNO S DALŠÍMI PROFESEMI NA STAVBĚ !
FINÁLNÍ POZICE ZÁSUVK A VÝVODŮ OSVĚTLENÍ JE NUTNÉ SI ODSOUHLASIT S INVESTOREM POPŘ. ARCHITEKTEM NA STAVBĚ
FINÁLNÍ POZICE ZÁSUVK A VÝVODŮ PRO KUCHYŇ BUDE UPŘESNĚNA DLE PROJEKTU KUCHYŇNĚ

S-JTSK / Bpv

±0,00 = 193,90

MŠ KOVÁŘSKÁ II REKONSTRUKCE OBJEKTU U ŠKOLIČKY 2176/1, 2177/3			
OBJEDNATEL MČ PRAHA 9		Sokolovská 14/324, 180 49 Praha 9 IČ: 00063894	STUPEŇ DOKUMENTACE DŮR+DSP
ZHOTOVITEL, GENERÁLNÍ PROJEKTANT ArtStat s.r.o.		Gorazdova 355/5, Nové Město, 120 00 Praha 2 IČ: 03613755	DATUM 06 / 2024
ZHOTOVITEL SPECIALIZOVANÉ ČÁSTI HL PROJEKT s.r.o.		Vrchlického 1590, 436 01 Litvínov IČ: 27286517	RAZÍTKO, PODPIS
ZODPOVĚDNÝ PROJEKTANT Ing. Lukáš Lev			
VYPRACOVAL Miroslav Šobek, Jáchym Koutník			
SPECIALIZOVANÁ ČÁST D1.2.5 - ELEKTROINSTALACE - SILNOPROUD			
OBSAH SITUAČNÍ VÝKRES			
OBJEKT SO-01	MĚŘÍTKO 1:200	ČÍSLO VÝKRESU D.1.2.5.2.10	PARÉ