

LEGENDA ELEKTROINSTALACE:


- Vypínač 6.1
- Tlačítkový ovladač 6.1/10
- Vypínač 6.5
- Vypínač 6.6
- Vypínač 6.7
- Vypínač 6.6+6
- Zásuvka 230V 16A
- Zásuvka 230V 16A s přepětovou ochranou
- 3F zásuvka 400V
- Anténní zásuvka
- Zásuvka pro sdělovací zařízení
- Elektrický vývod 1F
- Elektrický vývod 3F
- Termostat topné rohože
- Ventilátor
- Autonomní detektor kouře
- Ovladač venkovních žaluzií
- Pohon venkovních žaluzií
- Tlačítkový ovladač s omezeným přístupem
- Prostorový termostat
- Tepelné čidlo
- Světelný vývod stropní
- Světelný vývod nástěnný
- Pohybové čidlo
- Nouzové svícení
- Uzemnění
- Rozvaděč silnoproudů
- Rozvaděč slaboproudů - RACK
- Stílačka fotovoltaické elektrárny
- Access point
- Čidlo CO2
- Čtečka karet/čipů

POZNÁMKY:

PRO ELEKTROINSTALACI V KOUPELNĚ MUSÍ BÝT DODRŽENA ČSN 332000-7-701


SOUSTAVA: ~50Hz 230V/400V/TN-S
ZÁKLADNÍ OCHRANA PROUDOVÝMI CHRÁNICI, POSPOJOVÁNÍM CY 6
ROZVODY PROVEDENY VODÍČKY CYKY

INSTALACE BUDE PROVEDENA PODLE ČSN 33 2130 ED 3 A SOUBORU NOREM ČSN 33 2000.
PRO KOUPELNY ZEMĚNA ČSN 33 2003-7-701 ED 2. INSTALACE BUDE PROVEDENA V OBYTNÝCH MÍSTNOSTECH SKRYTĚ.
MUSÍ BÝT DODRŽENY POŽADAVKY STAVEBNÍ ČÁSTI NA UKLADÁNÍ VEDENÍ A KONCOVÝCH PRVKŮ INSTALACE,
PŘEDEVŠÍM S OHLEDEM NA ZACHOVÁNÍ CELISTVOSTI IZOLAČNÍCH MATERIÁLŮ, FOLII APOD.
VEŠKERÉ UMÍSTĚNÍ PŘÍSTROJŮ MUSÍ BÝT UPŘESNĚNO NA STAVBĚ BĚHEM KONTROLNÍCH DNŮ!
V KONEČNÉM STAVU BUDE KABELÁŽ CHRÁNĚNA PŘED MECHANICKÝM POŠKOZENÍM
V MÍSTECH PŘECHODŮ KABELŮ PŘES OSTRÉ HRANY BUDOU KABELY UKLADANY DO CHRÁŇČEK S DOSTATEČNOU MECHANICKOU
ODOLNOSTÍ!
PŘED MONTÁŽÍ MUSÍ BÝT UMÍSTĚNÍ VŠECH ČÁSTÍ INSTALACE KOORDINOVÁNO S DALŠÍMI PROFESEMI NA STAVBĚ!
FINÁLNÍ POZICE ZÁSUVEK A VÝVODŮ OSVĚTLENÍ JE NUTNÉ SI ODSOULASIT S INVESTOREM POPŘ. ARCHITEKTEM NA STAVBĚ
FINÁLNÍ POZICE ZÁSUVEK A VÝVODŮ PRO KUCHYŇ BUDE UPŘESNĚNA DLE PROJEKTU KUCHYŇNĚ

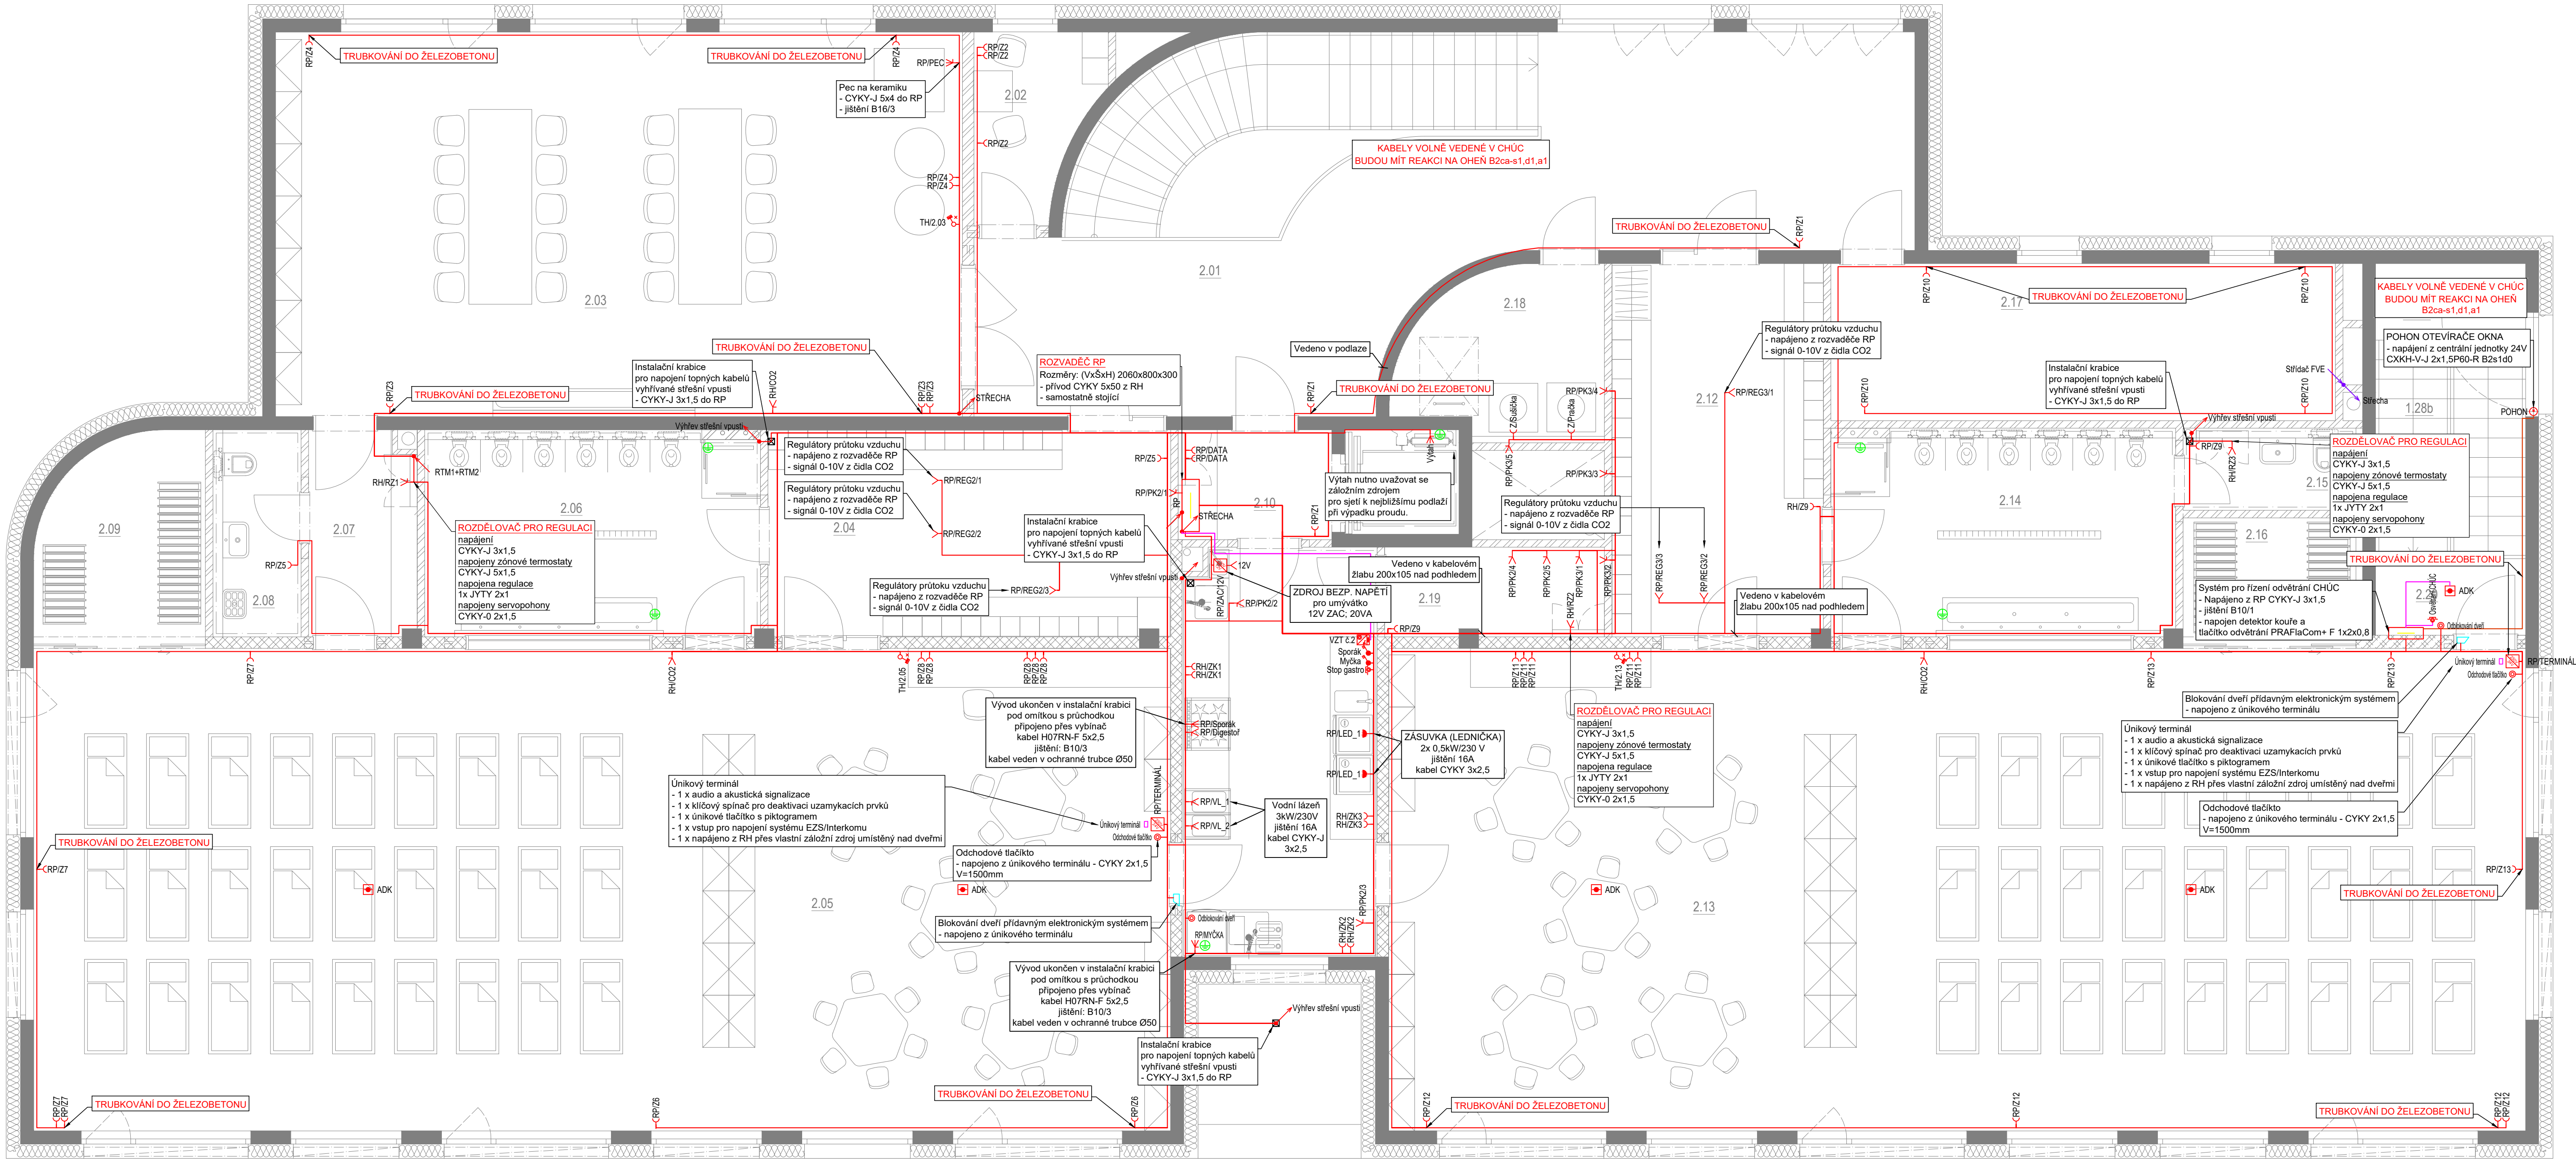

S-JTSK / Bpv

±0,00 = 193,90

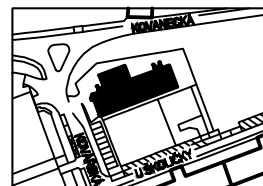MŠ KOVÁŘSKÁ II REKONSTRUKCE OBJEKTU U ŠKOLIČKY 2176/1, 2177/3		
OBJEDNATEL MČ PRAHA 9	Sokolovská 14/324, 180 49 Praha 9 IČ: 00063894	STUPEŇ DOKUMENTACE DPS/DVZ
ZHOTOVITEL, GENERÁLNÍ PROJEKTANT ArtStat s.r.o.	Gorazdova 355/5, Nové Město, 120 00 Praha 2 IČ: 03613755	DATUM 12 / 2025
ZHOTOVITEL, SPECIALIZOVANÉ ČÁSTI HL PROJEKT s.r.o.	Vrchlického 1590, 436 01 Litvňov IČ: 27286517	RAZITKO, PODPIS
ZODPOVĚDNÝ PROJEKTANT Ing. Lukáš Lev		
VYPRACOVAL Miroslav Šobek, Jáchym Koutník		
SPECIALIZOVANÁ ČÁST D1.2.5 - ELEKTROINSTALACE - SILNOPROUD		PARE
OBJEKT SO-01		
MĚŘÍTKO 1:50		
ČÍSLO VÝKRESU D.1.2.5.2.2		