


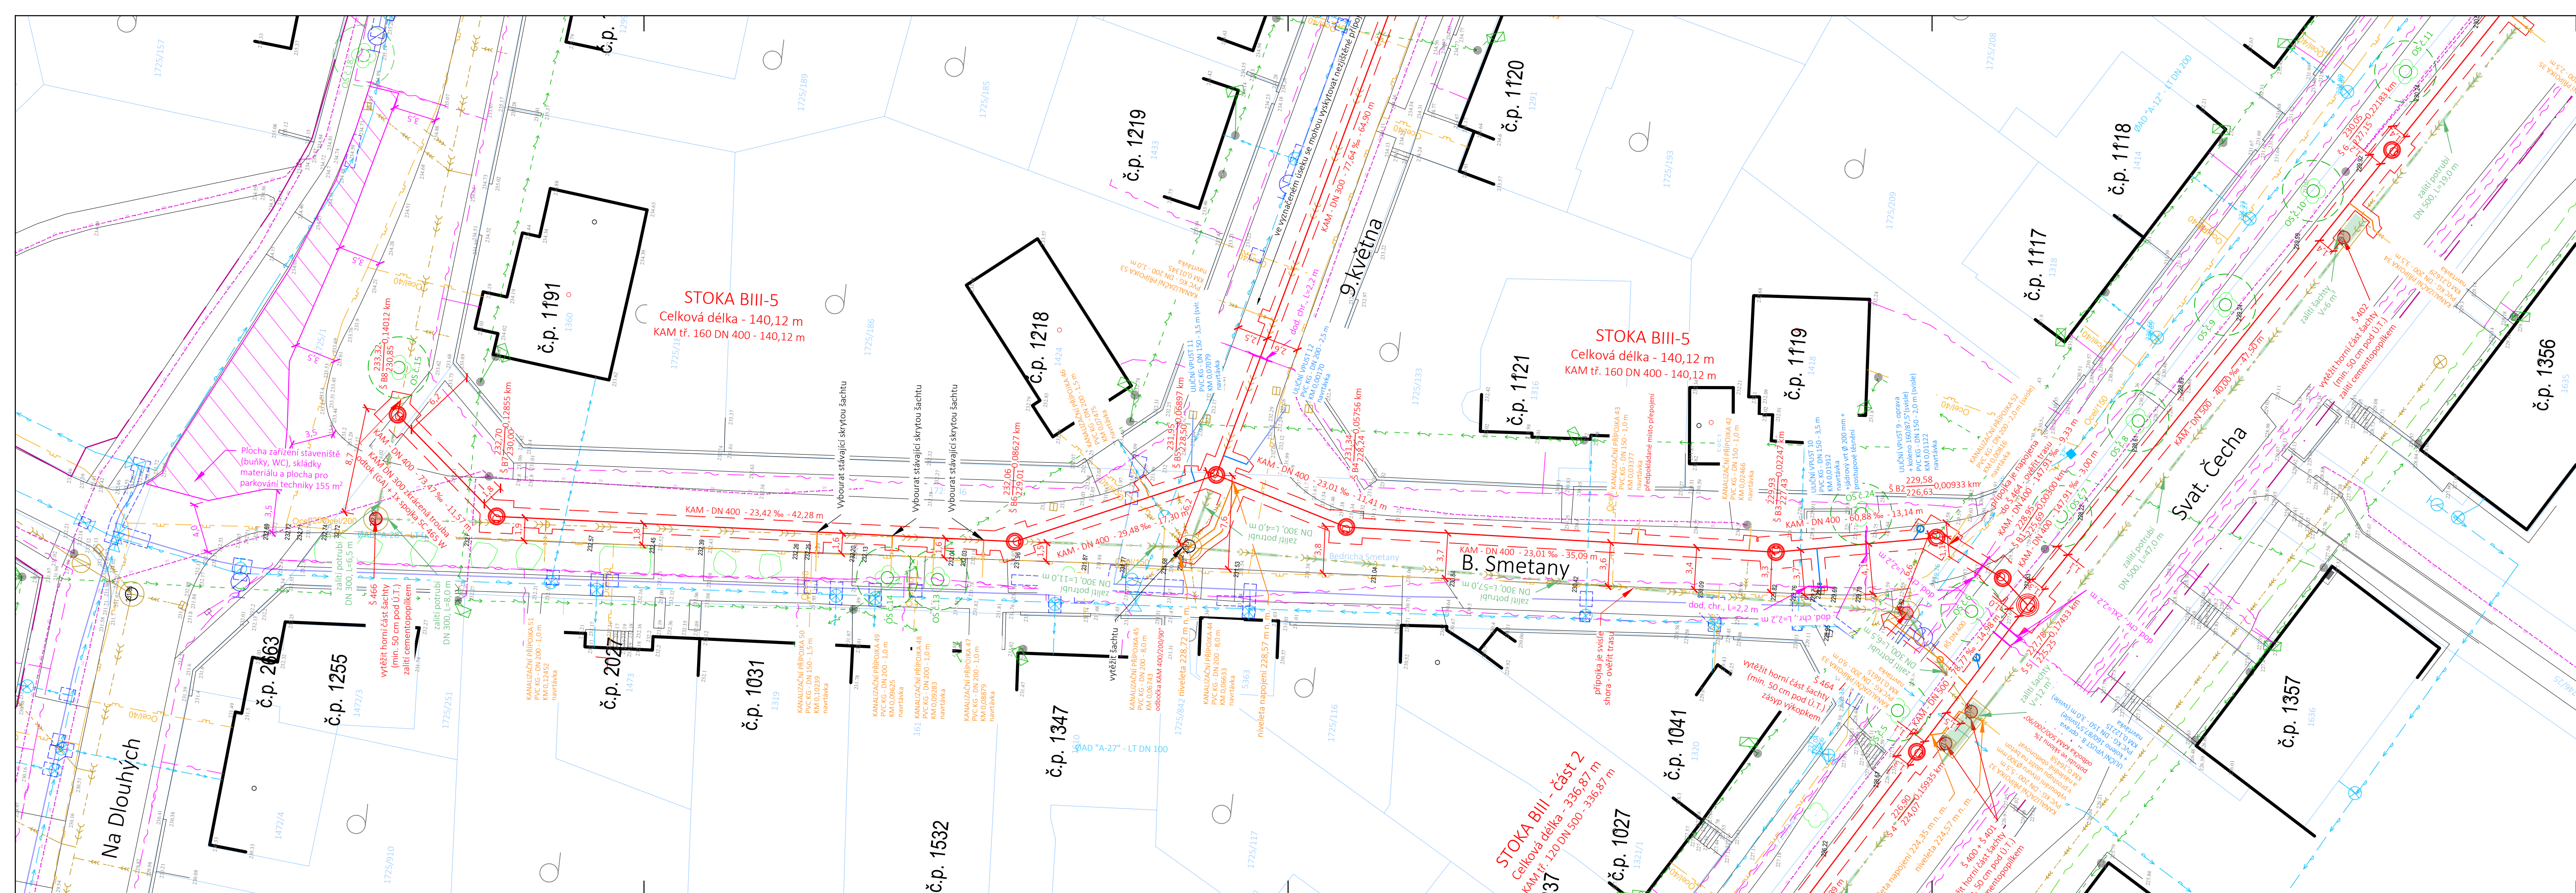

LEGENDA:	
NAVRŽENÉ OBJEKTY:	
	stavební úprava kanalizace - otevřený výkop
	popis kanalizačních šachet
	popis úseků potrubí
	kanalizační šachta betonová prefabrikovaná
	stavební úprava kanalizace - bezvýkopová sanace rukávem
	kanalizační šachta sanovaná - bezvýkopově
	přepojení kanalizační přípojky - rozšířený výkop
	přepojení kanalizační přípojky (bezyvýkopově - chránička)
	stávající část kanalizační přípojky
	uliční vpust prefabrikovaná betonová DN 500
	přepojení uliční vpusti - rozšířený výkop
	stávající část potrubí uliční vpusti
	hranice staveniště
	příjezd a odjezd ze staveniště
	ochranné pásmo kořenového systému
	ochrana stromu před mechanickým poškozením
KOORDINACE SE SOUVISEJÍCÍMI STAVBAMI - SAMOSTATNÁ PD	
	stavební úprava kanalizace - otevřený výkop
	kanalizační šachta betonová prefabrikovaná
	přepojení kanalizačních přípojek
	přepojení přípojek uličních vpustí
	vodovodní řad (otevřený výkop)
	přepojení vodovodní přípojky (otevřený výkop)
	vodovodní řad uložený bezyvýkopovou technologií
	přepojení vodovodní přípojky (bezyvýkopově - chránička)
	podzemní hydrant
STÁVAJÍCÍ INŽENÝRSKÉ SÍTĚ:	
	kanalizace jednotná (SVK, a.s.)
	vodovod (SVK, a.s.)
	elektro NN nadzemní (EG.D, a.s.)
	elektro NN podzemní (EG.D, a.s.)
	elektro VN nadzemní (EG.D, a.s.)
	elektro VN podzemní (EG.D, a.s.)
	plynovod STL (GasNet, s.r.o.)
	sdělovací vedení podzemní (CETIN, a.s.)
	sdělovací vedení nadzemní (CETIN, a.s.)
	veřejné osvětlení, místní rozhlas (TSUB)
POZNÁMKA:	
Trasy stávajících inženýrských sítí jsou zakresleny na základě podkladů poskytnutých jejich správci. Zhotovitel stavby před zahájením stavby zajistí vytváření všech inženýrských sítí v prostoru staveniště jejich správci. V případě nutnosti ověří jejich polohu kopanými sondami.	

PARÉ Č. NÁZEV STAVBY Uherský Brod, oprava kanalizačních stok - ul. Svatopluka Čecha, 9. května, Ant. Dvořáka, B. Smetany, Jiráskova Dokumentace pro provádění stavby (DPS)	
OBJEDNATEL Slovácké vodárny a kanalizace, a.s. Za Olšavkou 290, Sady 686 01 Uherské Hradiště IČO: 49453866	ZHOTOVITEL AquaSmart Solutions s.r.o. Československé armády 1137 766 01 Valašské Klobouky IČO: 09905260 info@aquasmart.cz www.aquasmart.cz
MÍSTO STAVBY Uherský Brod, lokalita Svat. Čecha	ČÍSLO ZAKÁZKY 2025-09
VYPRACOVAL Ing. Tomáš Sucháček, Ph.D.	DATUM leden 2026
ODPOVĚDNÝ PROJEKTANT Ing. Tomáš Sucháček, Ph.D.	FORMÁT 5x44
STAVEBNÍ OBJEKT -	MĚŘÍTKO 1:250
NÁZEV VÝKRESU Koordinační situace - část 2	ČÍSLO VÝKRESU C.3.2