



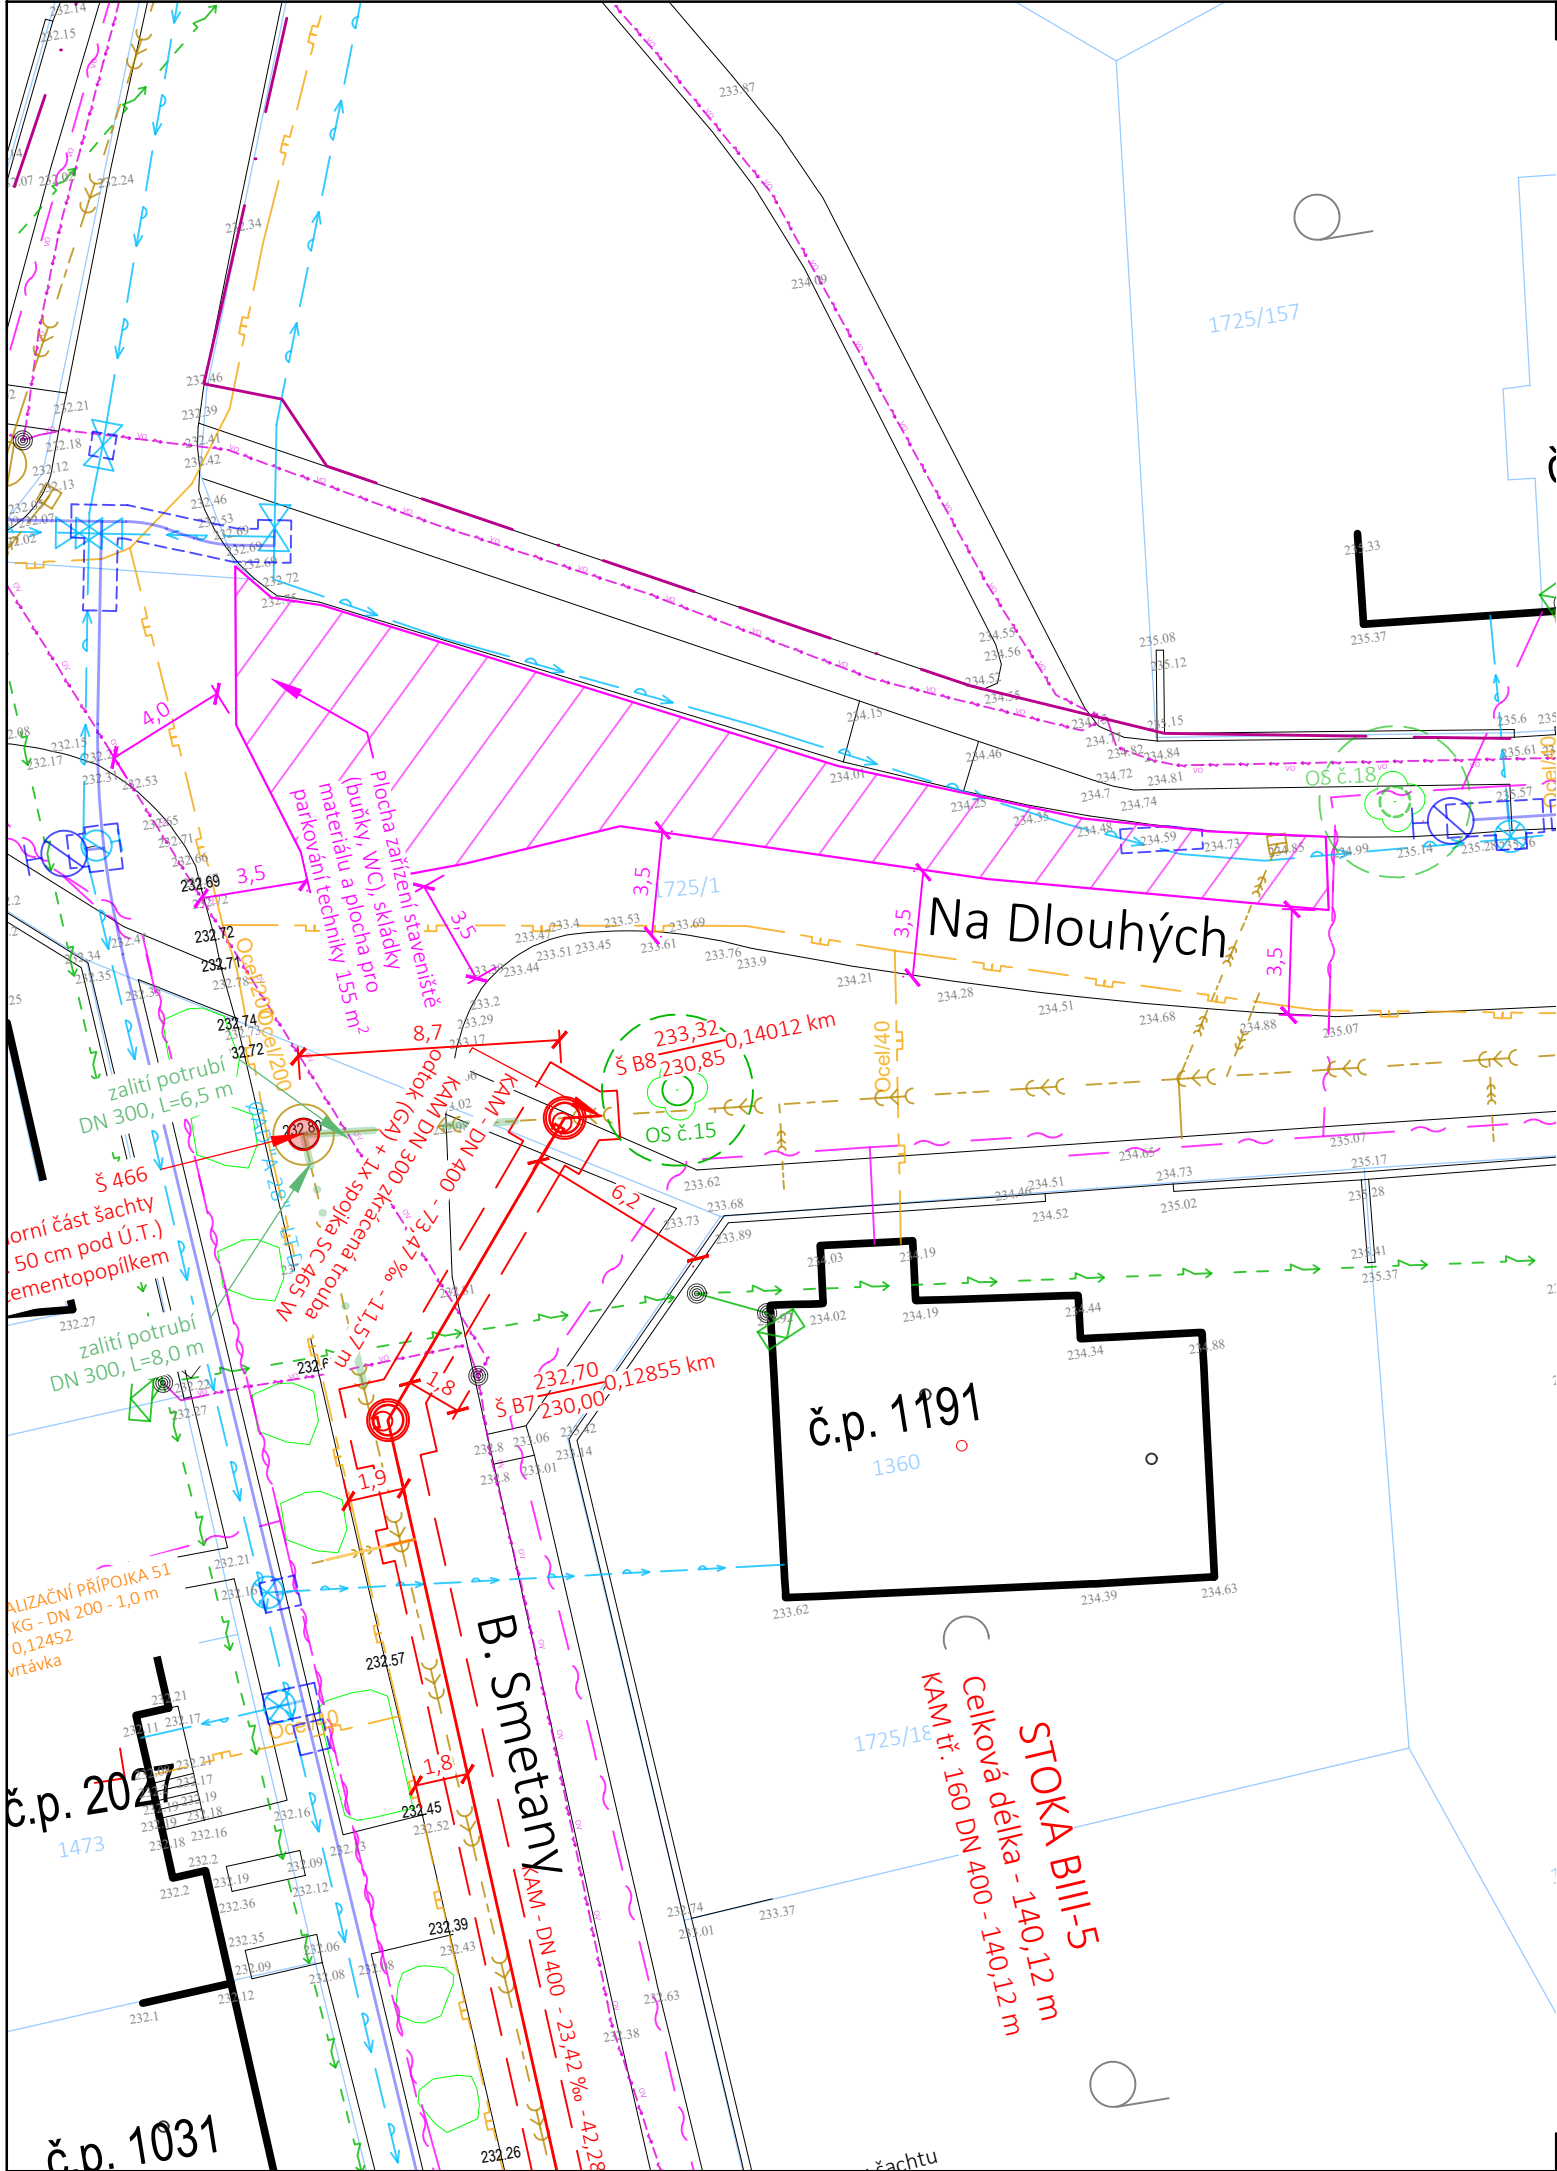


LEGENDA:

NAVRŽENÉ OBJEKTY:


ozn. poklop
dno
MAT - DN - SKLON - DÉLKA

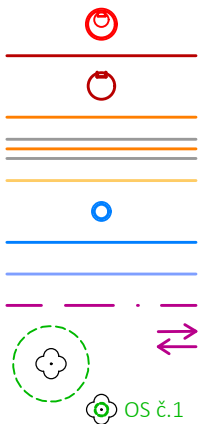

KOORDINACE SE SOUVISEJÍCÍMI STAVBAMI - SAMOSTATNÁ PD

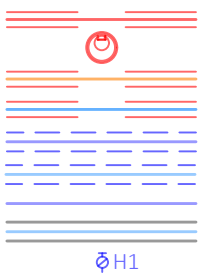

STÁVAJÍCÍ INŽENÝRSKÉ SÍTĚ:

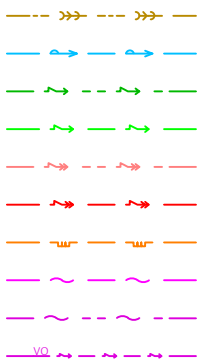

stavební úprava kanalizace - otevřený výkop
popis kanalizačních šachet
popis úseků potrubí
kanalizační šachta betonová prefabrikovaná
stavební úprava kanalizace - bezvýkopová sanace rukávem
kanalizační šachta sanovaná - bezvýkopově
přepojení kanalizační přípojky - rozšířený výkop
přepojení kanalizační přípojky (bezvýkopově - chránička)
stávající část kanalizační přípojky
uliční vpust prefabrikovaná betonová DN 500
přepojení uliční vpusti - rozšířený výkop
stávající část potrubí uliční vpusti
hranice staveniště
příjezd a odjezd ze staveniště
ochranné pásmo kořenového systému
ochrana stromu před mechanickým poškozením

stavební úprava kanalizace - otevřený výkop
kanalizační šachta betonová prefabrikovaná
přepojení kanalizačních přípojek
přepojení přípojek uličních vpustí
vodovodní řad (otevřený výkop)
přepojení vodovodní přípojky (otevřený výkop)
vodovodní řad uložený bezvýkopovou technologií
přepojení vodovodní přípojky (bezvýkopově - chránička)
podzemní hydrant


kanalizace jednotná (SVK, a.s.)
vodovod (SVK, a.s.)
elektro NN nadzemní (EG.D, a.s.)
elektro NN podzemní (EG.D, a.s.)
elektro VN nadzemní (EG.D, a.s.)
elektro VN podzemní (EG.D, a.s.)
plynovod STL (GasNet, s.r.o.)
sdělovací vedení podzemní (CETIN, a.s.)
sdělovací vedení nadzemní (CETIN, a.s.)
veřejné osvětlení, místní rozhlas (TSUB)

SOUŘADNICOVÝ SYSTÉM: S-JTSK
VÝŠKOVÝ SYSTÉM: B. p. v.

POZNÁMKA:
Trasy stávajících inženýrských sítí jsou zakresleny na základě podkladů poskytnutých jejich správci. Zhotovitel stavby před zahájením stavby zajistí vytyčení všech inženýrských sítí v prostoru staveniště jejich správci. V případě nutnosti ověří jejich polohu kopanými sondami.



KLAD SITUACÍ

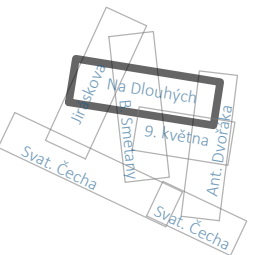

PARÉ Č.

NÁZEV STAVBY

Uherský Brod, oprava kanalizačních stok - ul. Svatopluka
Čecha, 9. května, Ant. Dvořáka, B. Smetany, Jiráskova

Dokumentace pro provádění stavby (DPS)

OBJEDNATEL Slovácké vodárny a kanalizace, a.s. Za Olšávkou 290, Sady 686 01 Uherské Hradiště IČO: 49453866	ZHOTOVITEL AquaSmart Solutions s.r.o. Československé armády 1137 766 01 Valašské Klobouky IČO: 09905260 info@aquasmart.cz www.aquasmart.cz
MÍSTO STAVBY Uherský Brod, lokalita Svat. Čecha	ČÍSLO ZAKÁZKY 2025-09
VYPRACOVAL Ing. Tomáš Sucháček, Ph.D.	DATUM leden 2026
ODPOVĚDNÝ PROJEKTANT Ing. Tomáš Sucháček, Ph.D.	FORMÁT A3
STAVEBNÍ OBJEKT -	MĚŘÍTKO 1:250
NÁZEV VÝKRESU Koordinační situace - část 4	ČÍSLO VÝKRESU C.3.4