


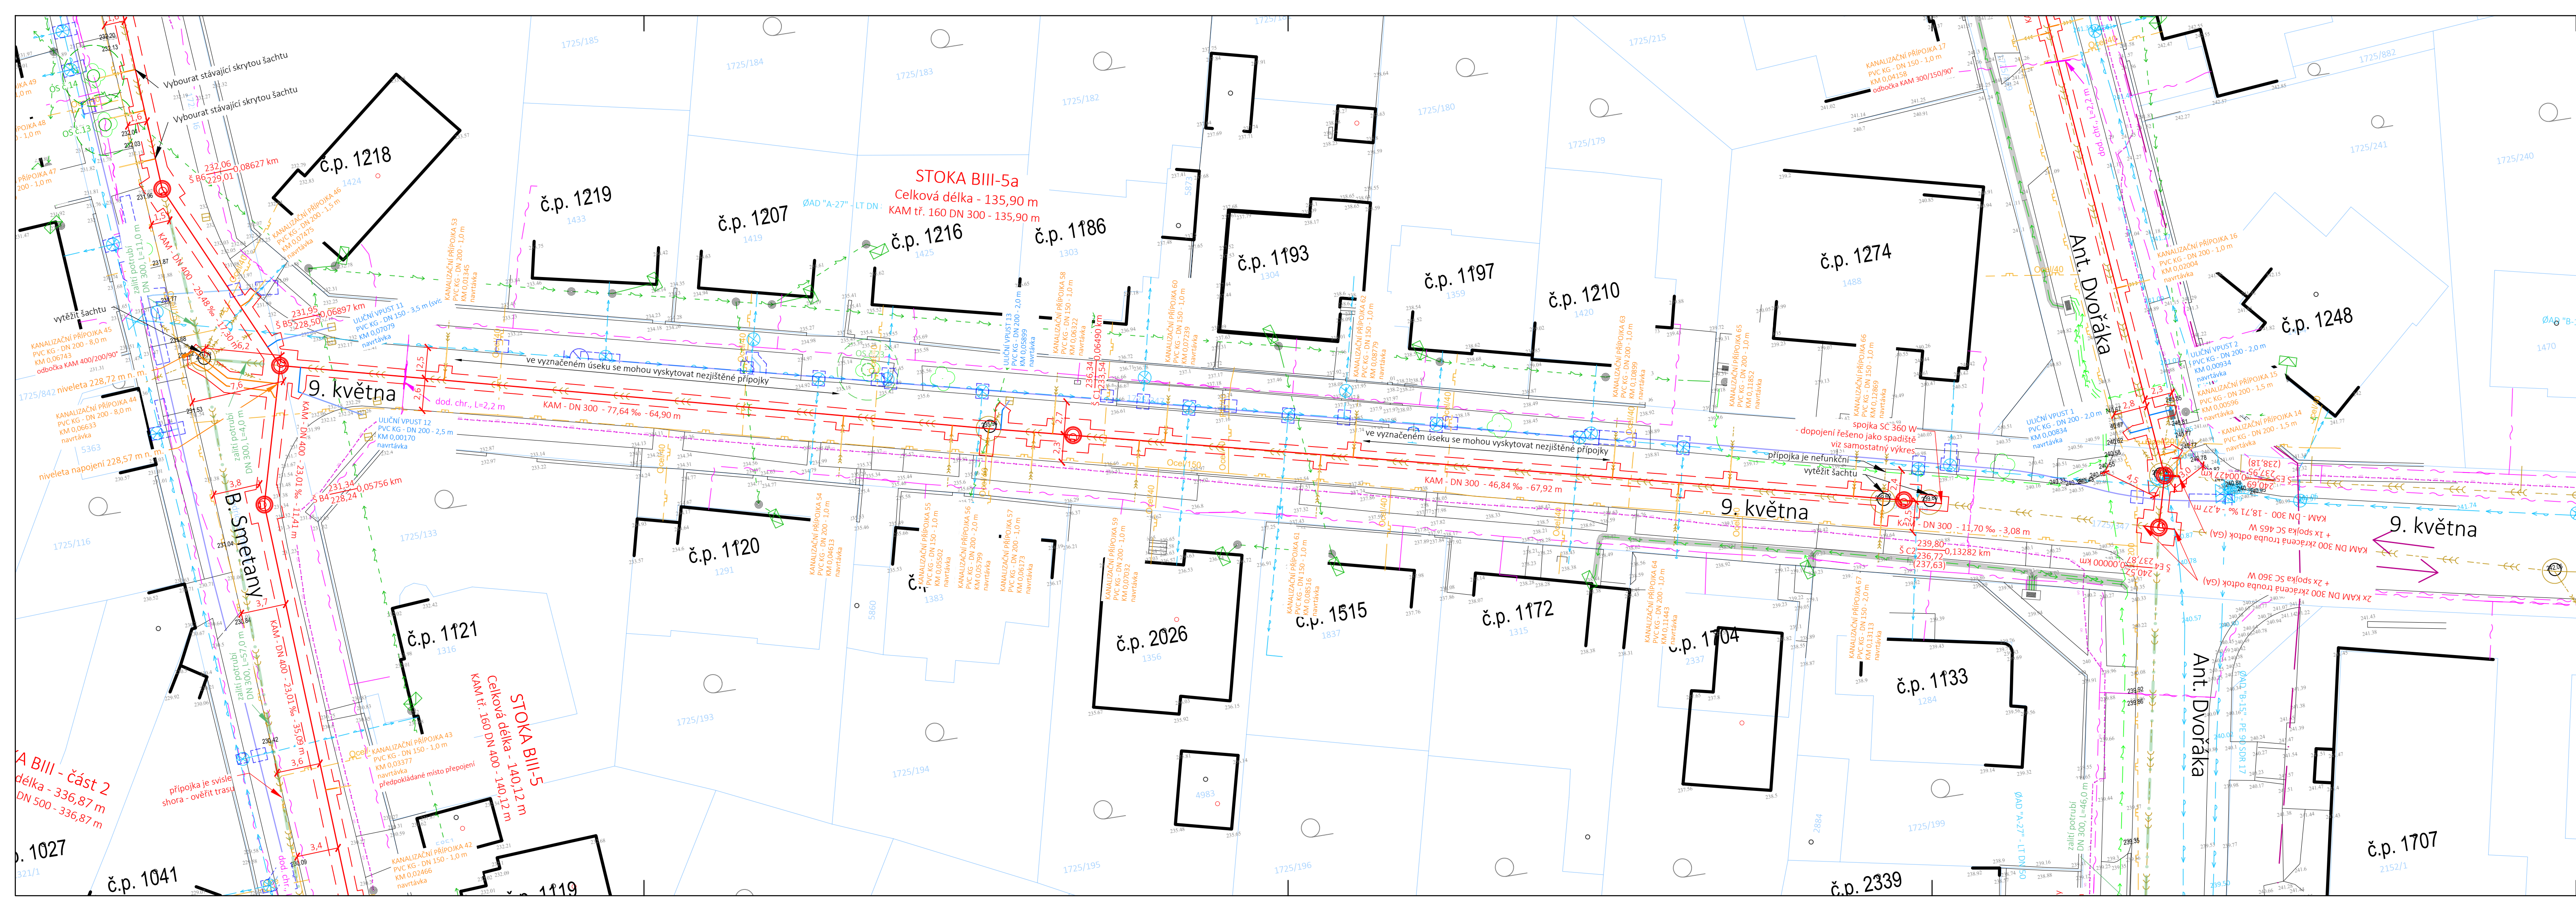

LEGENDA:

NAVRŽENÉ OBJEKTY:

- stavební úprava kanalizace - otevřený výkop
- popis kanalizačních šachet
- popis úseků potrubí
- kanalizační šachta betonová prefabrikovaná
- stavební úprava kanalizace - bezvýkopová sanace rukávem
- kanalizační šachta sanovaná - bezvýkopově
- přepojení kanalizační přípojky - rozšířený výkop
- přepojení kanalizační přípojky (bezvýkopově - chránička)
- stávající část kanalizační přípojky
- uliční vpust prefabrikovaná betonová DN 500
- přepojení uliční vpusti - rozšířený výkop
- stávající část potrubí uliční vpusti
- hranice staveniště
- příjezd a odjezd ze staveniště
- ochranné pásmo kořenového systému
- ochrana stromu před mechanickým poškozením

KOORDINACE SE SOUVISEJÍCÍMI STAVBAMI - SAMOSTATNÁ PD

- stavební úprava kanalizace - otevřený výkop
- kanalizační šachta betonová prefabrikovaná
- přepojení kanalizačních přípojek
- přepojení přípojek uličních vpustí
- vodovodní řád (otevřený výkop)
- přepojení vodovodní přípojky (otevřený výkop)
- vodovodní řád uložený bezvýkopovou technologií
- přepojení vodovodní přípojky (bezvýkopově - chránička)
- podzemní hydrant

STÁVAJÍCÍ INŽENÝRSKÉ SÍTĚ:

- kanalizace jednotná (SVK, a.s.)
- vodovod (SVK, a.s.)
- elektro NN nadzemní (EG.D, a.s.)
- elektro NN podzemní (EG.D, a.s.)
- elektro VN nadzemní (EG.D, a.s.)
- elektro VN podzemní (EG.D, a.s.)
- plynovod STL (GasNet, s.r.o.)
- sdělovací vedení podzemní (CETIN, a.s.)
- sdělovací vedení nadzemní (CETIN, a.s.)
- veřejné osvětlení, místní rozhlas (TSUB)

POZNÁMKY:

Trasy stávajících inženýrských sítí jsou zakresleny na základě podkladů poskytnutých jejich správci. Zhotovitel stavby před zahájením stavby zajistí vytváření všech inženýrských sítí v prostoru staveniště jejich správci. V případě nutnosti ověří jejich polohu kopanými sondami.

PARÉ Č.

NÁZEV STAVBY

Uherský Brod, oprava kanalizačních stok - ul. Svatopluka

Čecha, 9. května, Ant. Dvořáka, B. Smetaný, Jiráskova

Dokumentace pro provádění stavby (DPS)

OBJEDNATEL
Slovácké vodárny a kanalizace, a.s.
Za Olšavkou 290, Sady
686 01 Uherské Hradiště
IČO: 49453866

ZHOTOVITEL
AquaSmart Solutions s.r.o.
Československé armády 1137
766 01 Valašské Klobouky
IČO: 09905260
info@aquasmart.cz
www.aquasmart.cz

ČÍSLO ZAKÁZKY
2025-09

DATUM
leden 2026

FORMÁT
5x44

MĚŘÍTKO
1:250

ČÍSLO VÝKRESU
C.3.5

NÁZEV VÝKRESU
Koordinační situace - část 5

KLAD SITUACE