


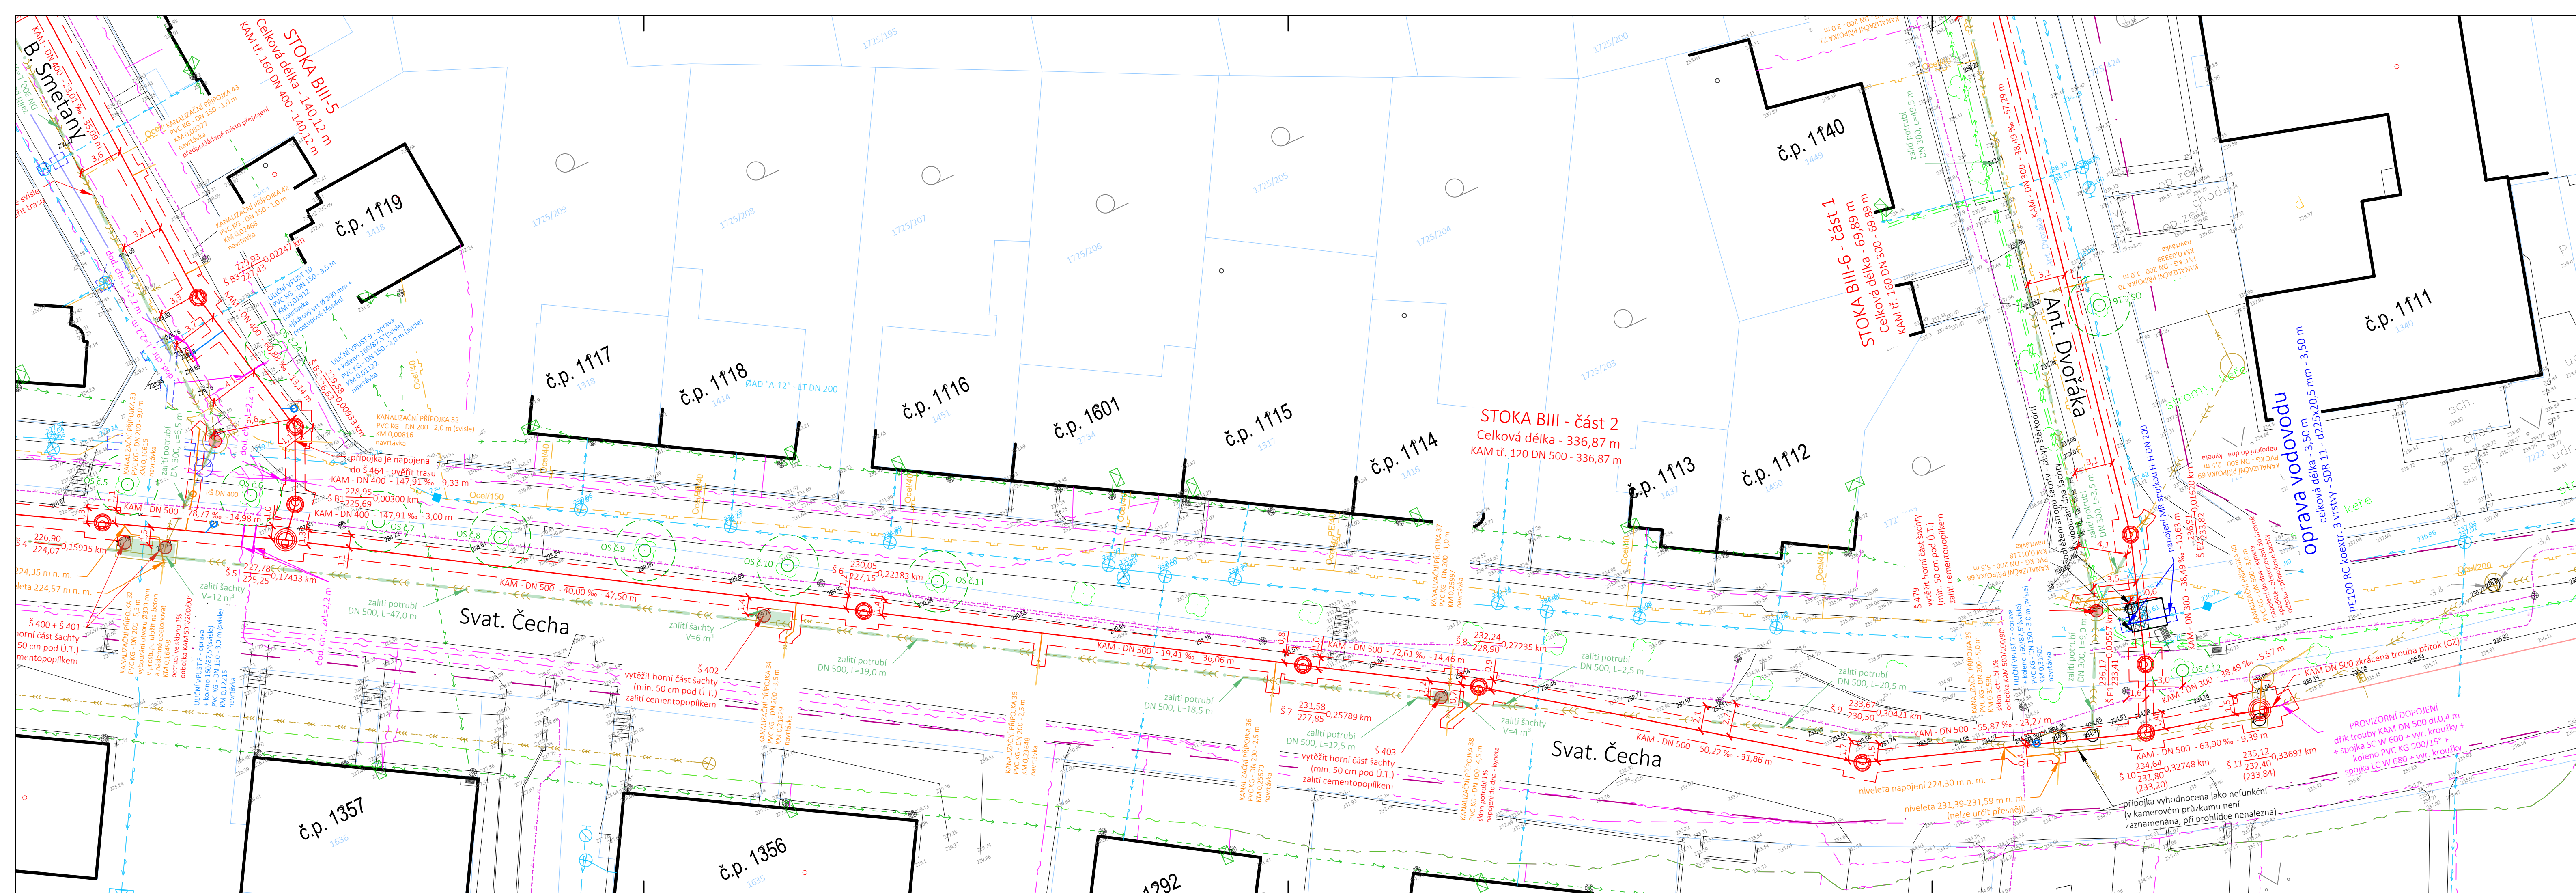

LEGENDA:

NAVRŽENÉ OBJEKTY:

stavební úprava kanalizace - otevřený výkop

popis kanalizačních šachet

popis úseků potrubí

kanalizační šachta betonová prefabrikovaná

stavební úprava kanalizace - bezvýkopová sanace rukávem

kanalizační šachta sanovaná - bezvýkopově

přepojení kanalizační přípojky - rozšířený výkop

přepojení kanalizační přípojky (bezvýkopově - chránička)

stávající část kanalizační přípojky

uliční vpust prefabrikovaná betonová DN 500

přepojení uliční vpusti - rozšířený výkop

stávající část potrubí uliční vpusti

hranice staveniště

příjezd a odjezd ze staveniště

ochranné pásmo kořenového systému

ochrana stromu před mechanickým poškozením

OS č.1

OS č.2

OS č.3

OS č.4

OS č.5

OS č.6

OS č.7

OS č.8

OS č.9

OS č.10

OS č.11

OS č.12

OS č.1

OS č.2

OS č.3

OS č.4

OS č.5

OS č.6

OS č.7

OS č.8

OS č.9

OS č.10

OS č.11

OS č.12

KOORDINACE SE SOUVISEJÍCÍMI STAVBAMI - SAMOSTATNÁ PD

stavební úprava kanalizace - otevřený výkop

kanalizační šachta betonová prefabrikovaná

přepojení kanalizačních přípojek

přepojení přípojek uličních vpustí

vodovodní řad (otevřený výkop)

přepojení vodovodní přípojky (otevřený výkop)

vodovodní řad uložený bezvýkopovou technologií

přepojení vodovodní přípojky (bezvýkopově - chránička)

podzemní hydrant

STÁVAJÍCÍ INŽENÝRSKÉ SÍTĚ:

kanalizace jednotná (SVK, a.s.)

vodovod (SVK, a.s.)

elektro NN nadzemní (EG.D, a.s.)

elektro NN podzemní (EG.D, a.s.)

elektro VN nadzemní (EG.D, a.s.)

elektro VN podzemní (EG.D, a.s.)

plynovod STL (GasNet, s.r.o.)

sdělovací vedení podzemní (CETIN, a.s.)

sdělovací vedení nadzemní (CETIN, a.s.)

veřejné osvětlení, místní rozhlas (TSUB)

POZNÁMKA:

Trasy stávajících inženýrských sítí jsou zakresleny na základě podkladů poskytnutých jejich správci. Zhotovitel stavby před zahájením stavby zajistí vytvoření všech inženýrských sítí v prostoru staveniště jejich správci. V případě nutnosti ověří jejich polohu kopanými sondami.

PARÉ Č.

NÁZEV STAVBY

Huherský Brod, oprava kanalizačních stok - ul. Svatopluka Čecha, 9. května, Ant. Dvořáka, B. Smetany, Jiráskova

Dokumentace pro provádění stavby (DPS)

OBJEDNATEL

Slovácké vodárny a kanalizace, a.s.

Za Olšavkou 290, Sady 686 01 Uherské Hradiště

IČO: 49453866

ZHOTOVITEL

AquaSmart Solutions s.r.o.

Československé armády 1137

766 01 Valašské Klobouky

IČO: 09905260

info@aquasmart.cz

www.aquasmart.cz

MÍSTO STAVBY

Uherský Brod, lokalita Svat. Čecha

VYPRACOVAL

Ing. Tomáš Sucháček, Ph.D.

ODPOVĚDNÝ PROJEKTANT

Ing. Tomáš Sucháček, Ph.D.

STAVEBNÍ OBJEKT

NÁZEV VÝKRESU

Koordináční situace - část 7

ČÍSLO ZAKÁZKY

2025-09

DATUM

leden 2026

FORMÁT

5x44

MĚŘÍTKO

1:250

ČÍSLO VÝKRESU

C.3.7