



AŠ Ant. Dvořáka
PŮDORYS

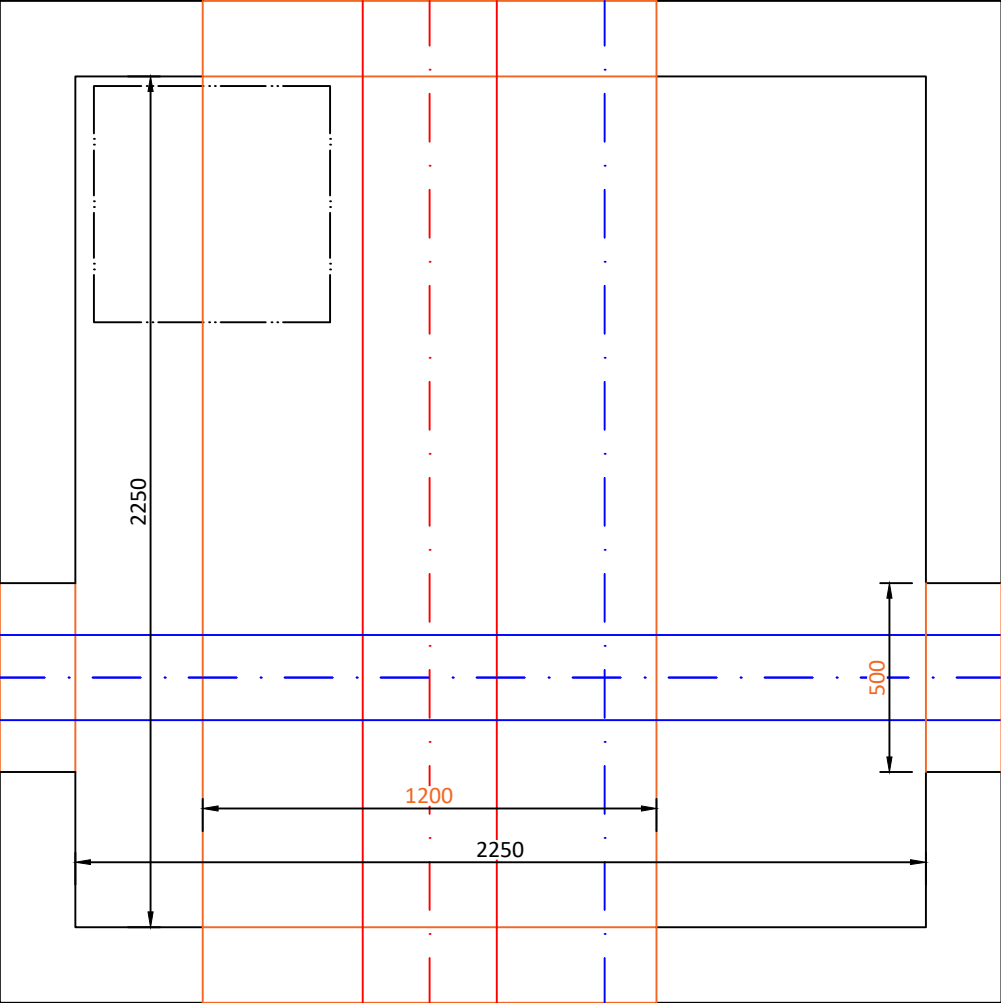

AŠ Ant. Dvořáka
ŘEZ A-A'

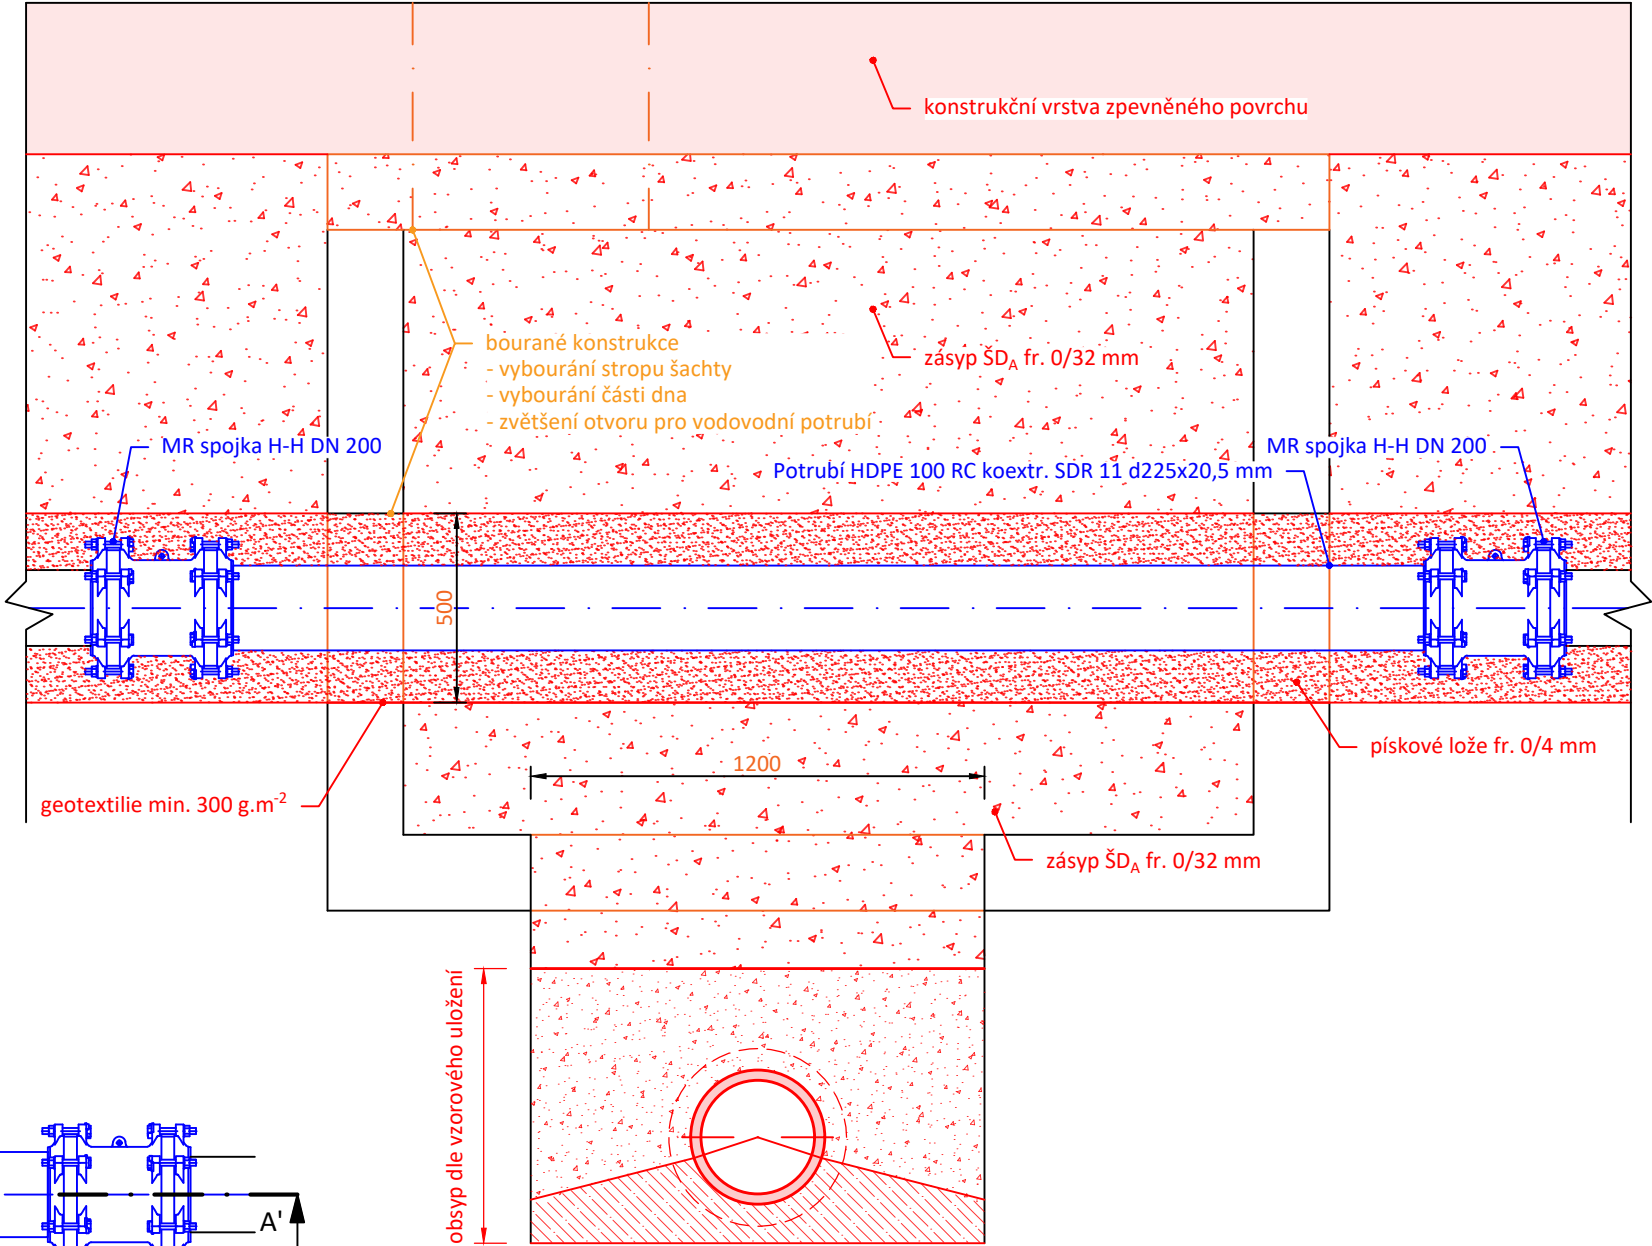

PARÉ Č. NÁZEV STAVBY Uherský Brod, oprava kanalizačních stok - ul. Svatopluka Čecha, 9. května, Ant. Dvořáka, B. Smetany, Jiráskova Dokumentace pro provádění stavby (DPS)	
OBJEDNATEL Slovenské vodárny a kanalizace, a.s. Za Olšávkou 290, Sady 686 01 Uherské Hradiště IČO: 49453866	ZHOTOVITEL AquaSmart Solutions s.r.o. Dvorského 38/20a 639 00 Brno IČO: 09905260 info@aquasmart.cz www.aquasmart.cz
MÍSTO STAVBY Uherský Brod, lokalita Svat. Čecha	ČÍSLO ZAKÁZKY 2025-09
VYPRACOVAL Ing. Tomáš Sucháček, Ph.D.	DATUM leden 2026
ODPOVĚDNÝ PROJEKTANT Ing. Tomáš Sucháček, Ph.D.	FORMÁT A3
STAVEBNÍ OBJEKT -	MĚŘÍTKO 1:20
NÁZEV VÝKRESU Úprava AŠ Antonína Dvořáka	ČÍSLO VÝKRESU D.8