


PŮDORYS 1.NP

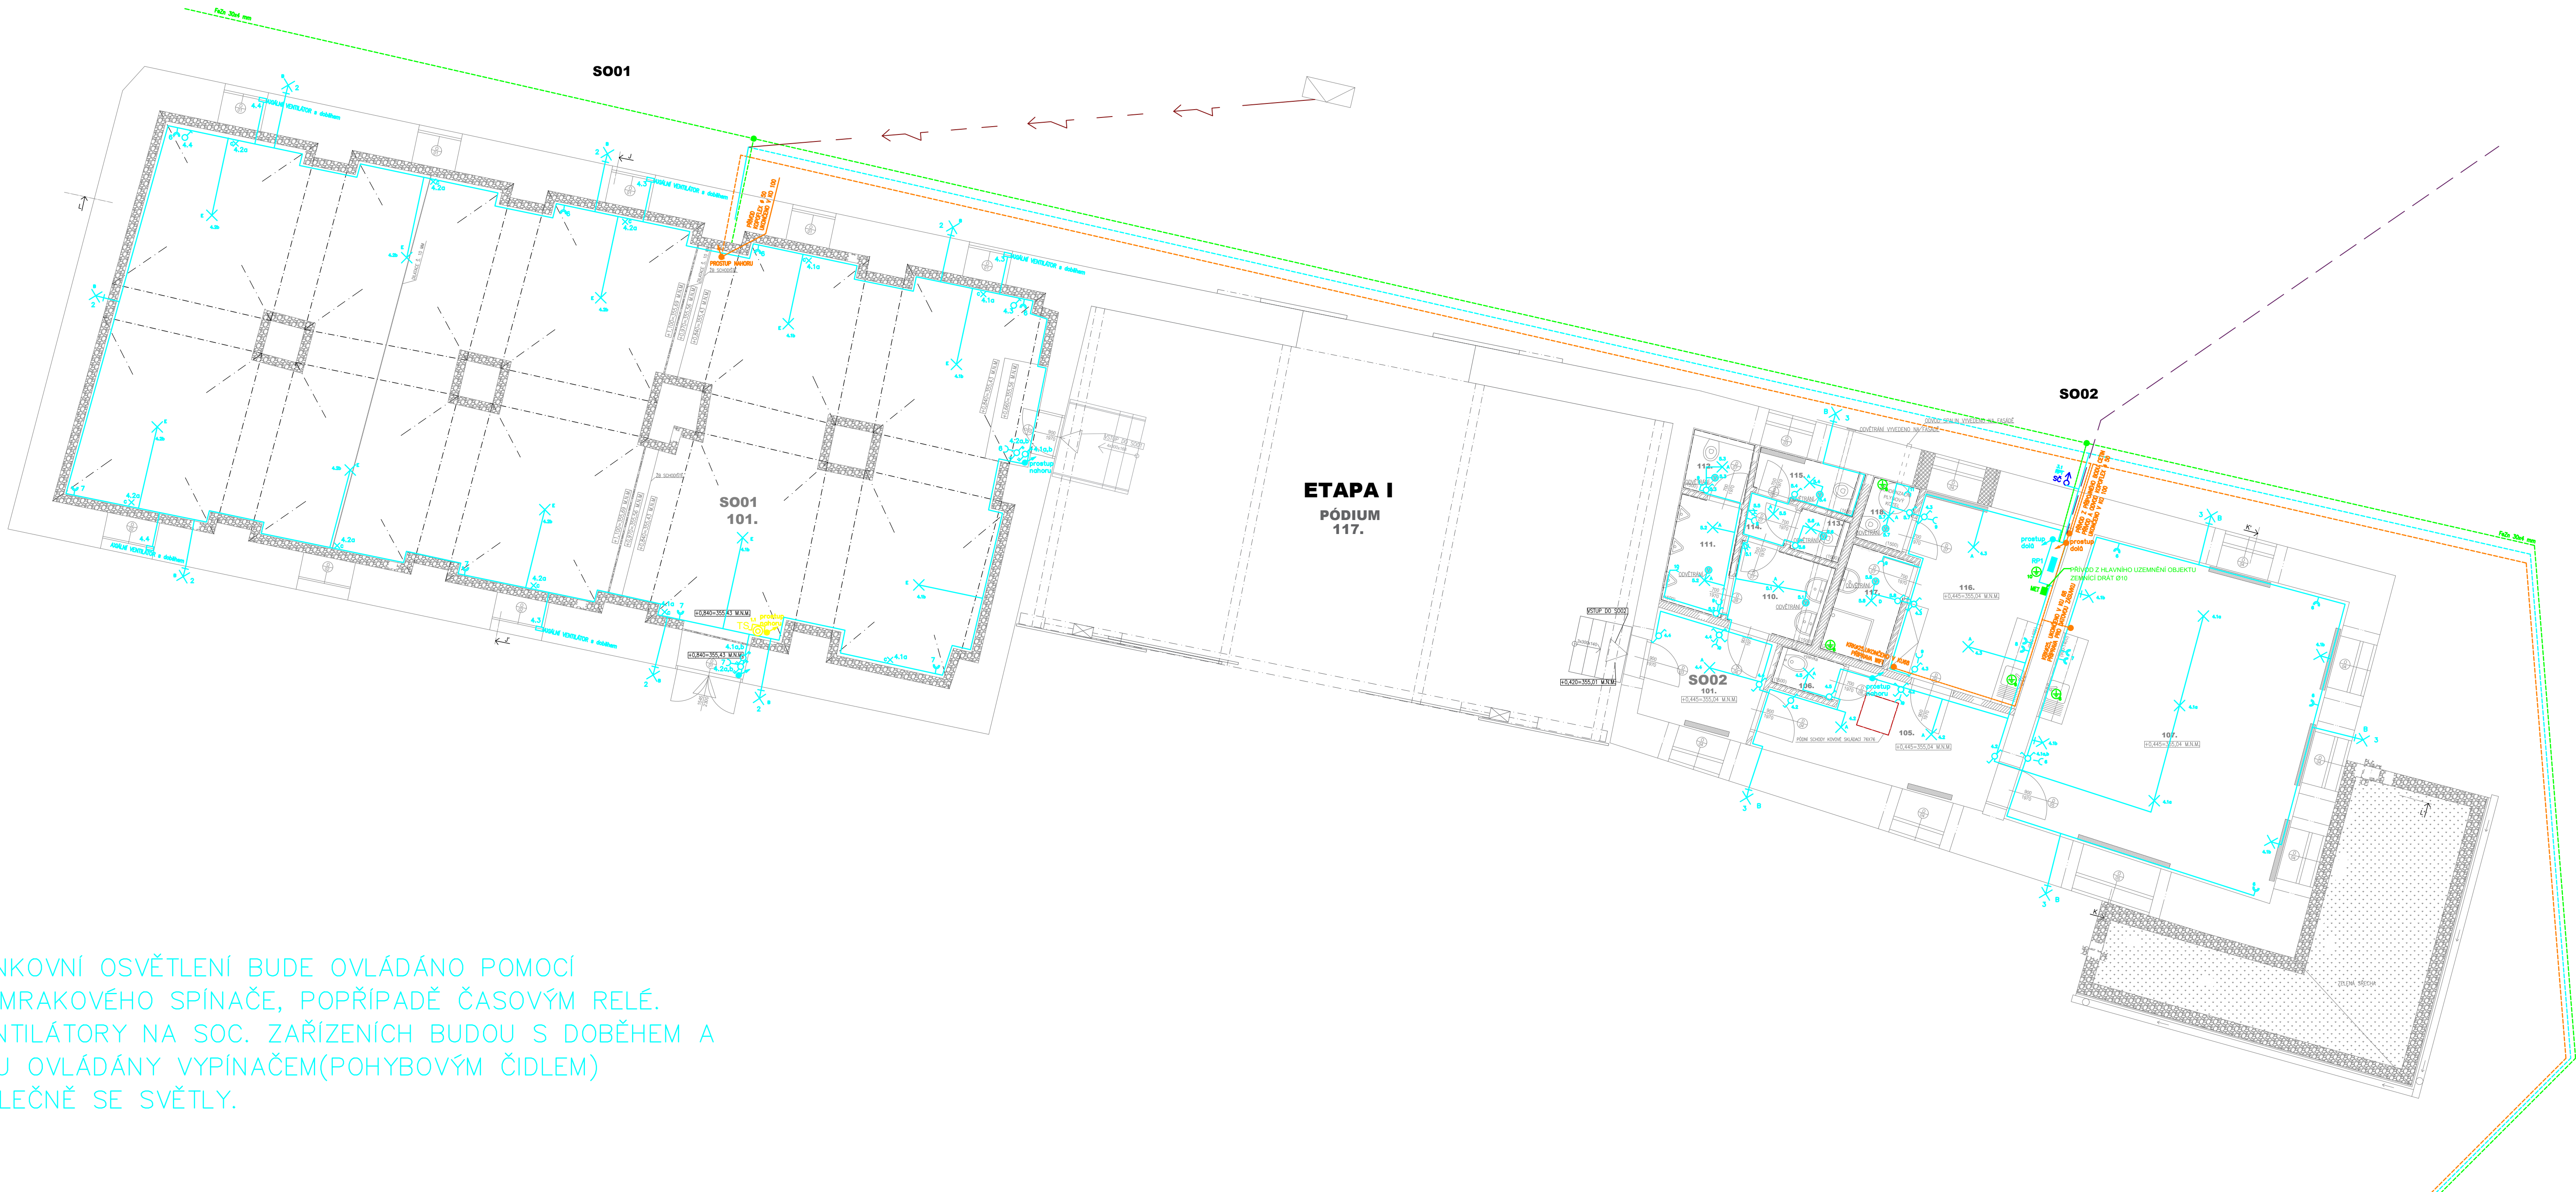

*VENKOVNÍ OSVĚTLENÍ BUDE OVLÁDÁNO POMOCÍ SOUMRAKOVÉHO SPÍNAČE, POPŘÍPADĚ ČASOVÝM RELÉ.
*VENTILÁTORY NA SOC. ZAŘÍZENÍCH BUDOU S DOBĚHEM A JSOU OVLÁDÁNY VYPÍNAČEM(POHYBOVÝM ČIDLEM) SPOLEČNĚ SE SVĚTLY.

LEGENDA ELEKTROINSTALACE:

- POJISTKOVÁ/PŘÍPOJKOVÁ SKŘÍŇ
- ROZVADĚČ
- HLAVNÍ OCHRANNA PŘÍPOJNICE - MET
- TLAČÍTKO 250V, 10A, IP 20, barva bílá, vč. krabice
- SPÍNAČ 250V, 10A, č.1, IP 20, barva bílá, vč. krabice
- SPÍNAČ 250V, 10A, č.7, IP 20, barva bílá, vč. krabice
- SPÍNAČ 250V, 10A, č.6, IP 20, barva bílá, vč. krabice
- SPÍNAČ 250V, 10A, č.5, IP 20, barva bílá, vč. krabice
- SPÍNAČ 250V, 10A, č.1, IP 54, přisazený, barva bílá
- ZÁSUVKA 16A/250V, IP 20, barva bílá, vč. krabice
- ZÁSUVKA DVOJITÁ 16A/250V, IP 20, barva bílá, vč. krabice
- ZÁSUVKA 16A/250V, IP 54, přisazená, barva bílá
- PŘÍPOJENÍ POSPOJOVÁNÍ, NAPOJENO CYA 4-16mm z MET
- STOUPACÍ VEDENÍ
- KABELOVÝ VÝVOD TECHNOLOGIE 240V (rezerva 2m)
- TLAČÍTKO pod sklem, barva červená, podsvícené
- TS - total stop, "v případě požáru vypni"
- Vedení v ocelové trůnce pozinkované

LEGENDA SVÍTIDEL	
A - LED IP20 přisazené	✕
B - LED IP65 přisazené,nástěnné,venkovní	✕
C - LED IP20 orientační, zapuštěné	✕
D - LED IP65 přisazené, koupelňové	✕
E - LED IP20 závěsné	✕
F - LED IP45 přisazené, průmyslové	✕
G - LED IP45 závěsné, průmyslové (1,2m)	✕
H - LED IP65, 60W, pouliční stožárové	✕

±0,000=354,59 M.N.M.			Ing. Ludvík Stáma Bieblova 22 613 00, Brno ČKAIT: 1001660
UPOZORNĚNÍ: PŘEDKLÁDANÁ PROJEKTOVÁ DOKUMENTACE JE URČENA POUZE PRO ÚČELY ÚZEMNÍHO A STAVEBNÍHO ŘÍZENÍ. NEVAHRÁZUJE REALIZAČNÍ DOKUMENTACI.			
Projektant :	Ing. Ludvík Stáma, Bieblova 22, 613 00 Brno		
Vypracoval:	Ing. Ondřej Fukan, Jaroslava Svobody 22, 664 47 Střelice		
Stavebník:	Obec Račice-Pístovice, Račice 72, 683 05 Račice-Pístovice		Stupeň PD: DSP Datum: 01/2024 Formát: A3 Měřítko: 1:75 Číslo výkresu: D1.4.24
STAVBA:	Stavební úpravy areálu bývalé sladovny, ETAPA II - Račice-Pístovice		
Místo stavby: parc.č. 186, 78, 959/1, 959/9 k.ú. Račice-Pístovice, 683 05 Račice-Pístovice			
VÝKRES:	S001 A S002 1.NP - ROZVODY ELEKTRO		