


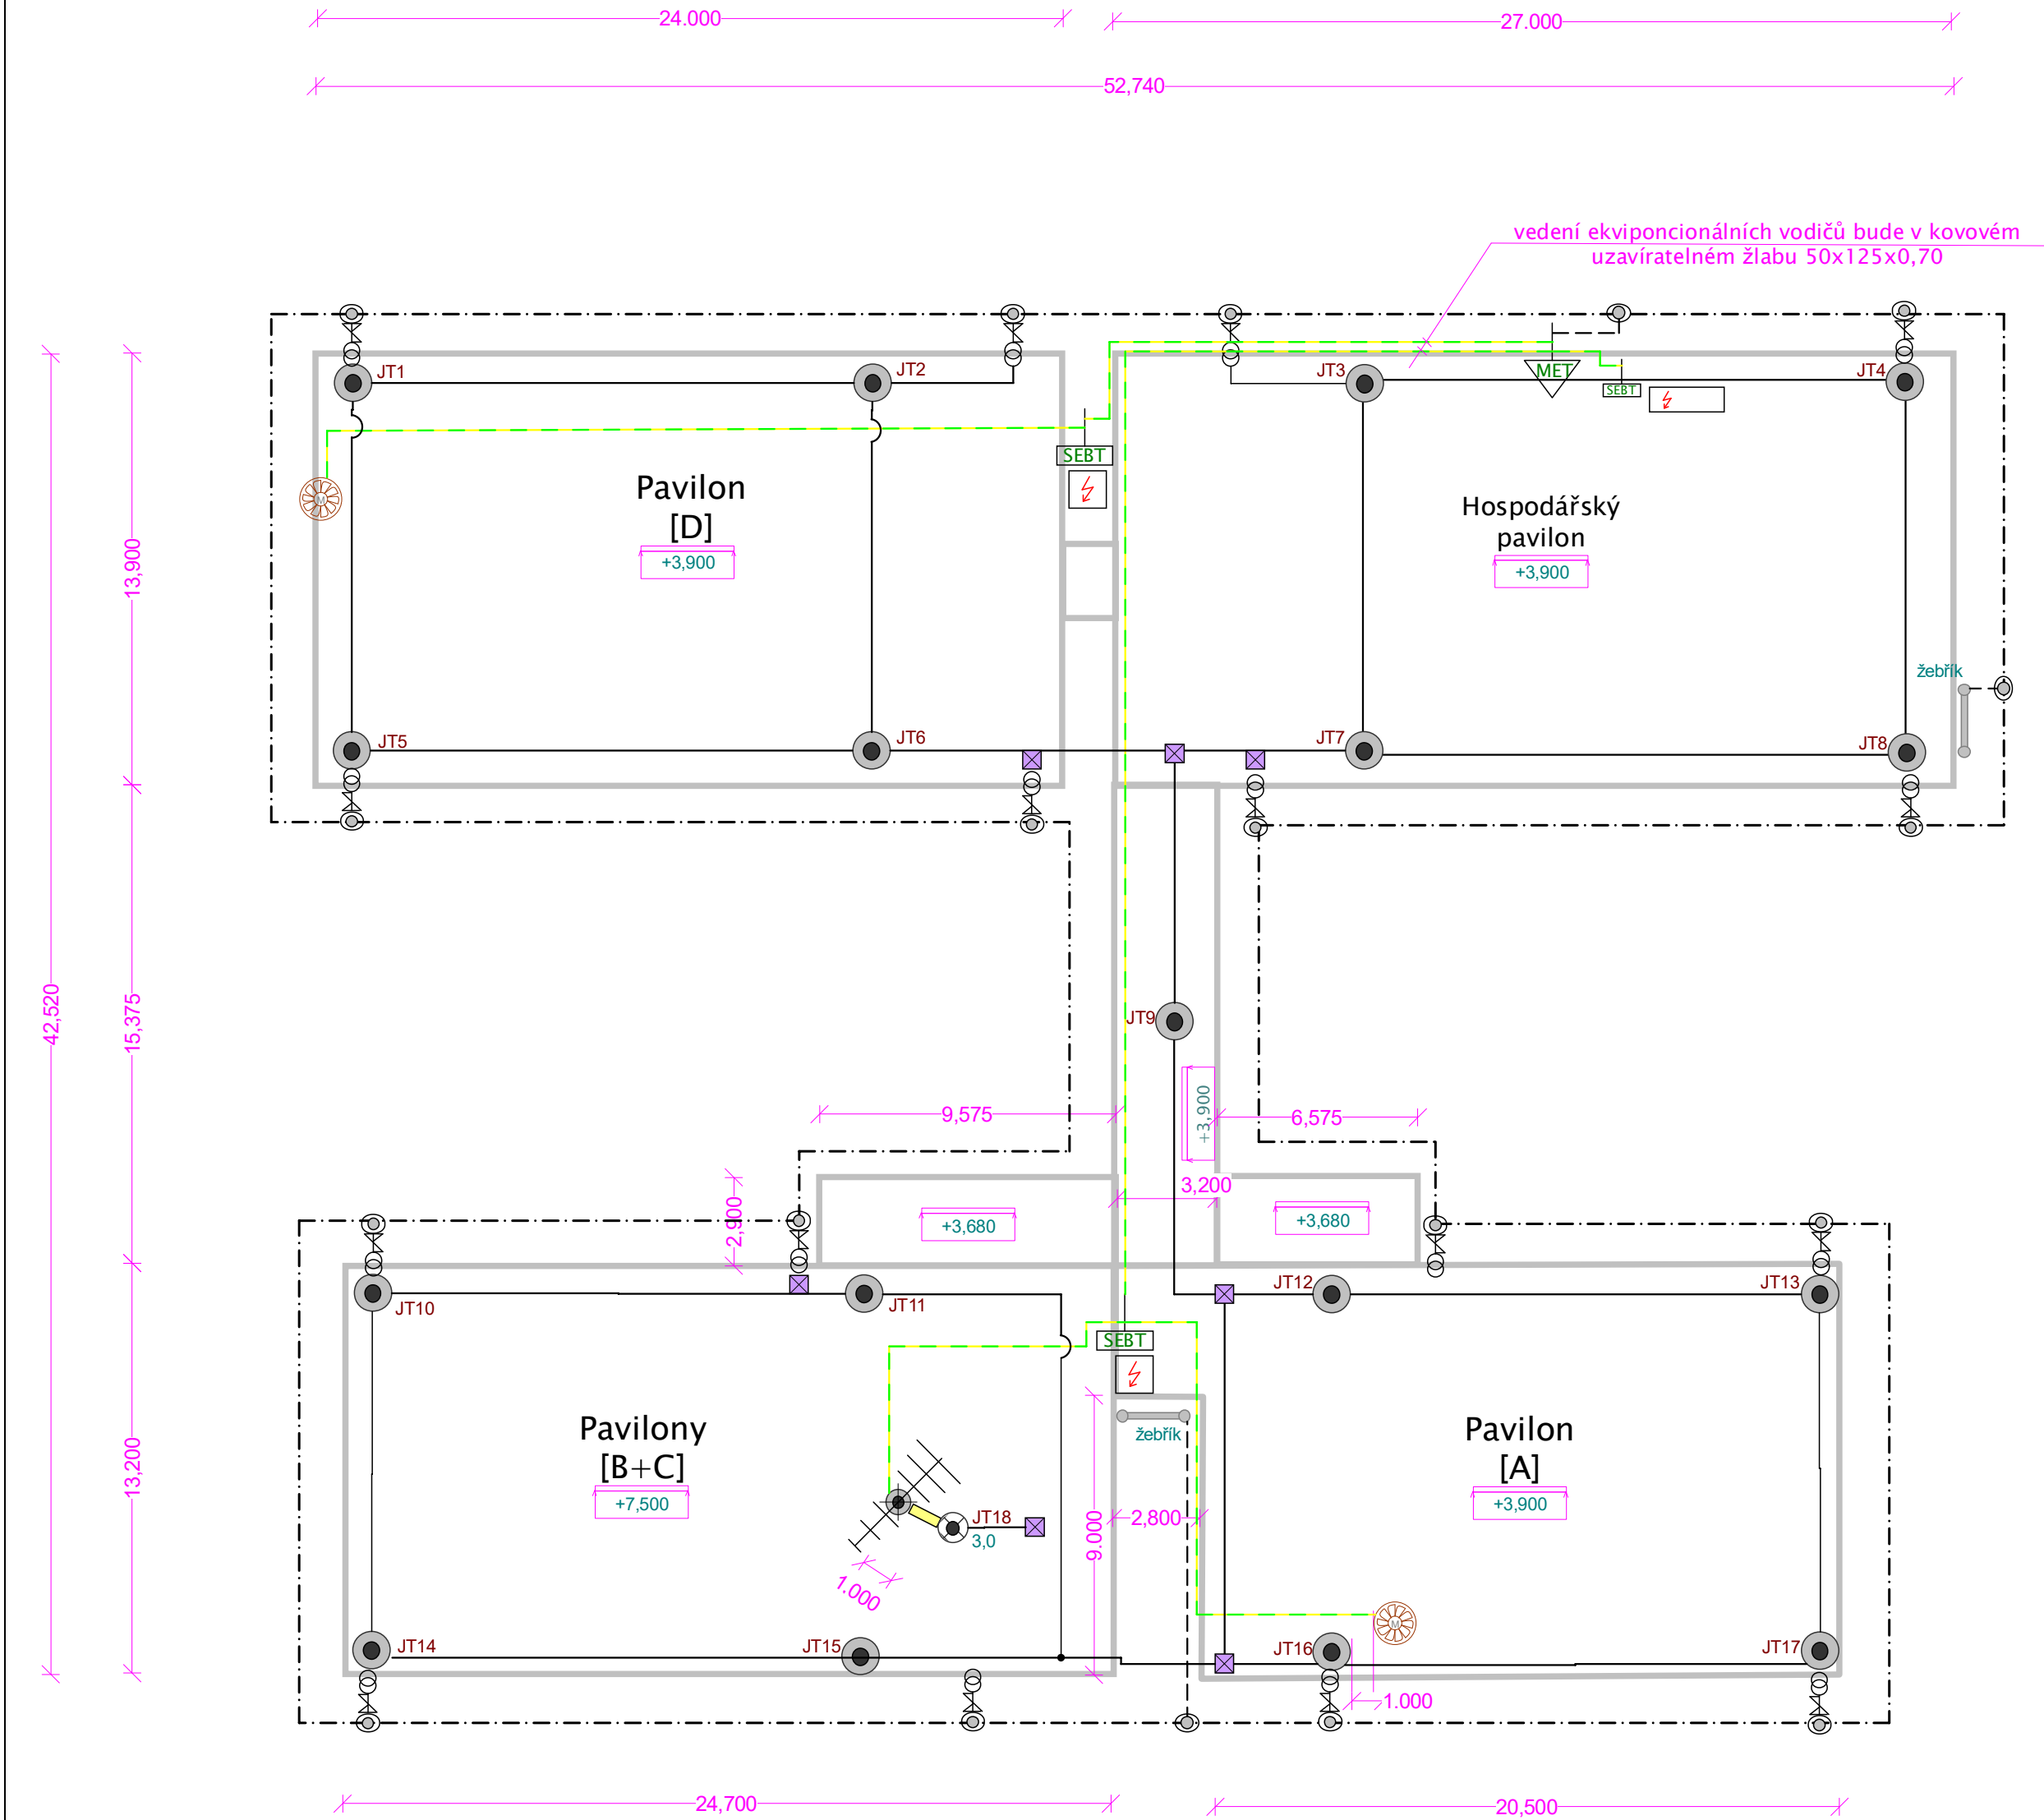

vodič H07V-K, 25mm²

drát Ø10 FeZn

pásová ocel 30x4 FeZn

drát Ø8 AlMgSi stáčený

jímací tyč Ø16 Al/2,5m

oddálený jímač 3,0m Ø8 AlMgSi

svorka nerezová páska/drát Ø10

svorka Ø10/Ø13

zemní přívod Ø10/Ø13/2,2m

hlavní uzemňovací přípojnice MET

ekvipotencionální svorkovnice SEBT

distanční vzpěra 1050mm

110080

111730

Název výkresu

půdorys vnější ochrany LPS

Odpovědný projektant

© Pavel Jílek, 0402294

www.jilek.cz

Projektová kancelář

Projekce Dr. Pavel Jílek, Žalhostice 120

Stavba

Dokumentace ochrany před bleskem na budově

MŠ Bohušovice nad Ohří čp.55

Stavebník

Město Bohušovice nad Ohří, Husovo nám. čp.42, IČ: 00263362

Číslo projektu

283/26/2024

Stupeň

DPS

Verze

Datum

10-11/2024

Měřítko

1:200

List

4

Strana 1 z 1