


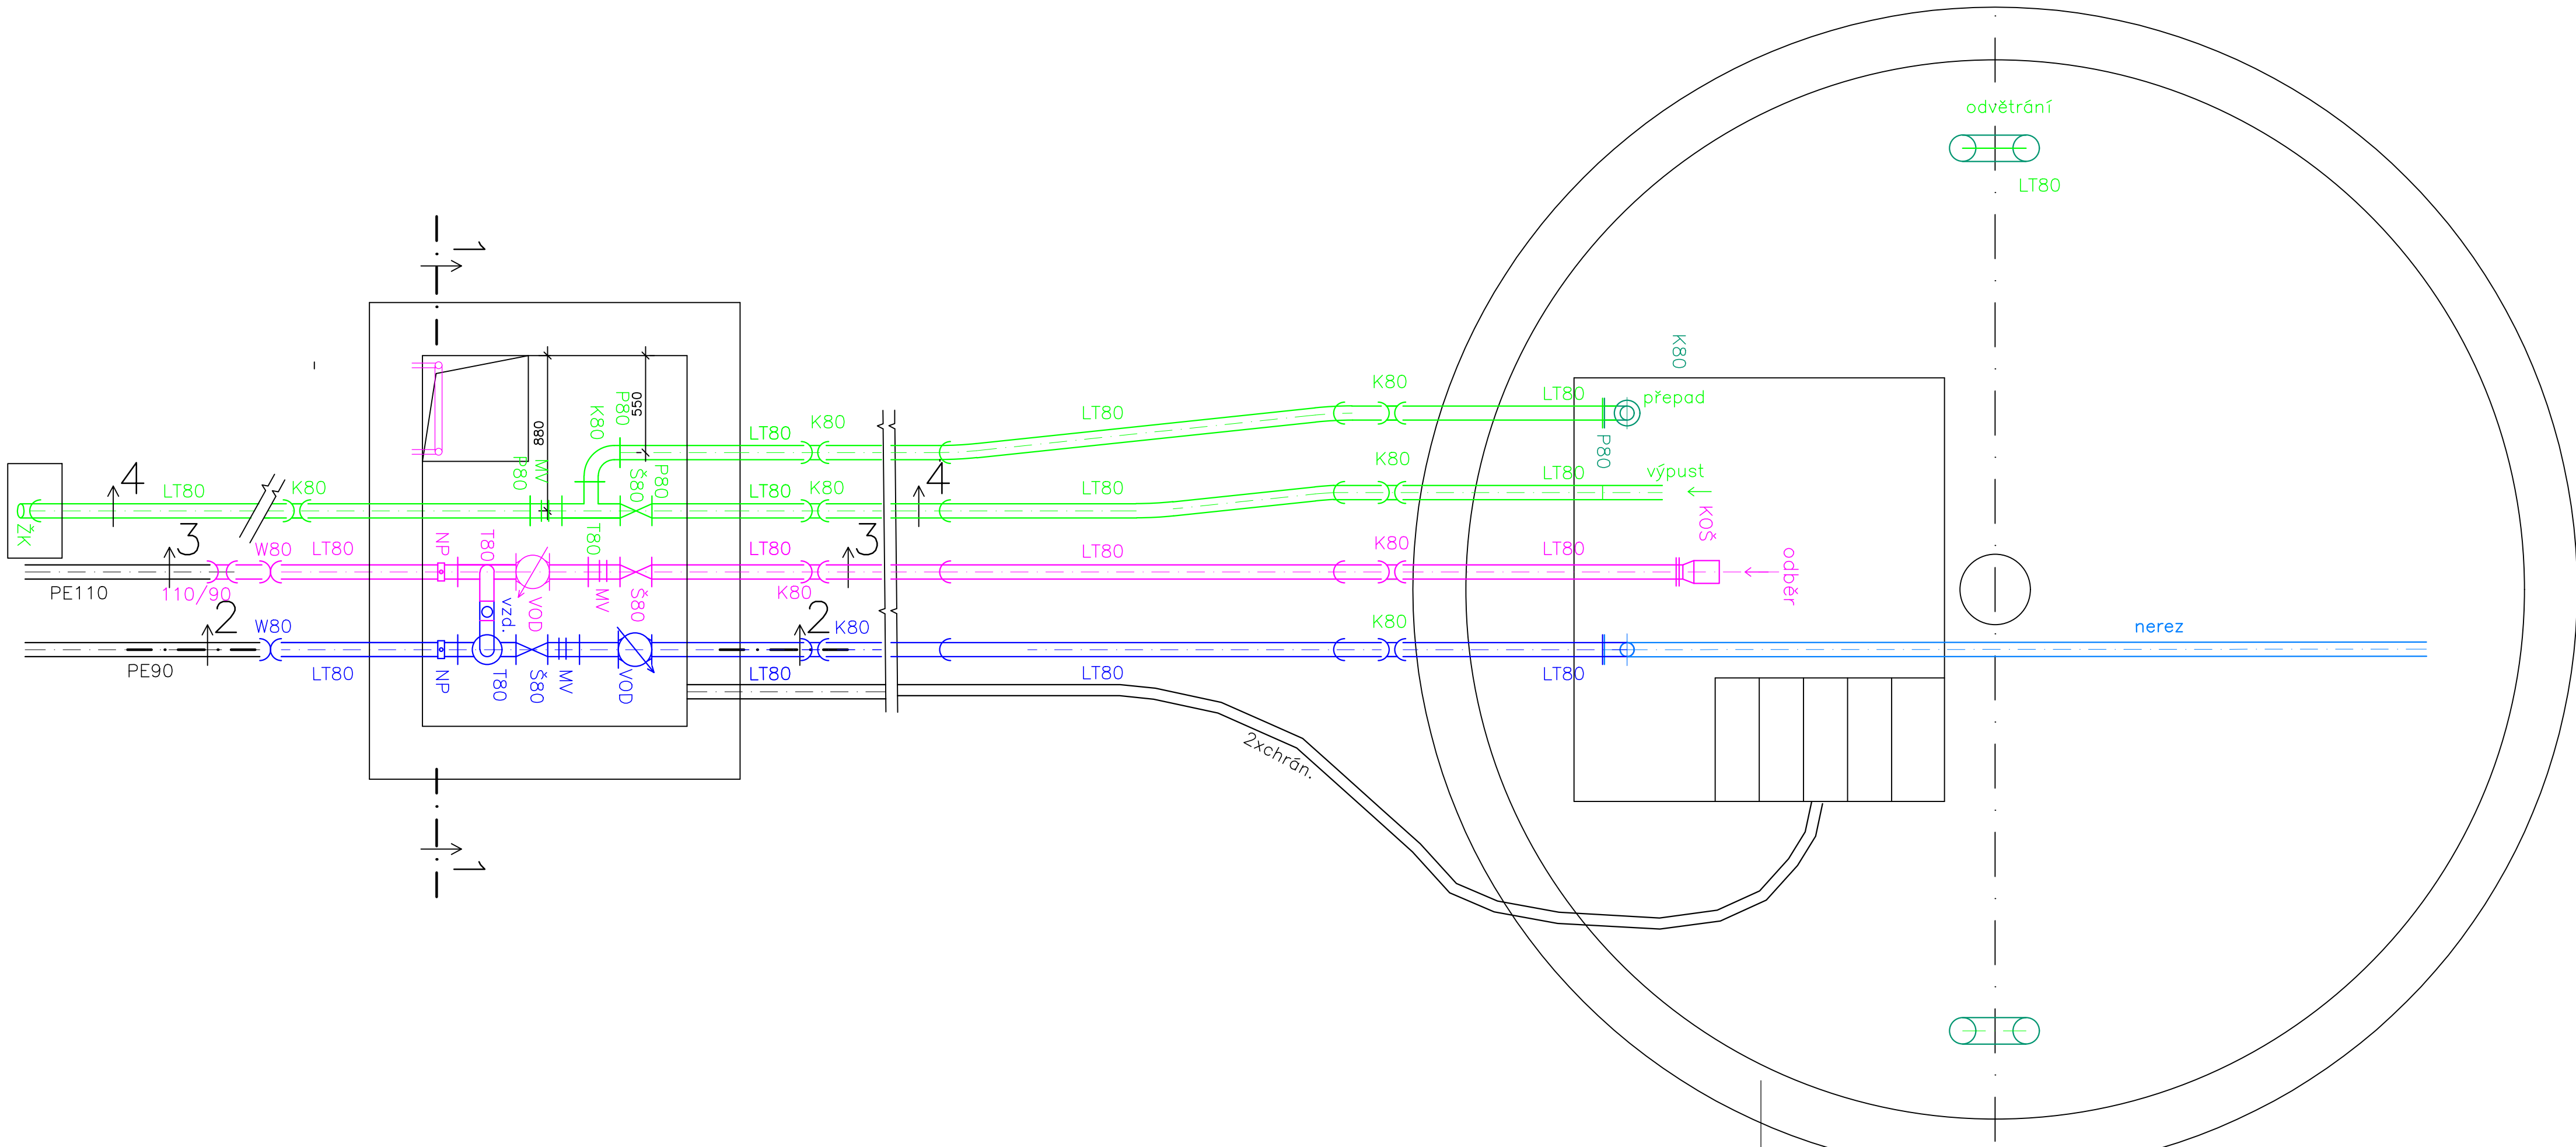

- LEGENDA POTRUBÍ
- PŘÍVODNÍ POTRUBÍ–NEREZ DN100
 - ODBĚRNÉ POTRUBÍ–NEREZ DN100
 - PŘEPAD A VYPOUŠTĚNÍ–NEREZ DN150

NOVÁ POTRUBÍ BUDOU UMÍSTĚNA DO POLOH PŮVODNÍCH PROSTUPŮ

Investor město Rtyně v Podkrk.			VODOHOSPODÁŘSKÁ projektční, inženýrská a konzultační KANCELÁŘ TRUTNOV		
Rtyně v Podkrk.		Kraj Královéhradecký			
Č. zak. 2024.05	Stupeň DVZ	Vypracoval Ing. Novotný	Projektant Ing. Novotný	Datum 05.2024	Měřítko 1:25
Akce MĚSTO RTYNĚ V PODKRKONOŠÍ REKONSTRUKCE VODOJEMU NÁMĚRKA					Č. přílohy D2
Příloha AŠ, VODOJEM, VYSTROJENÍ–PŮDORYS					