


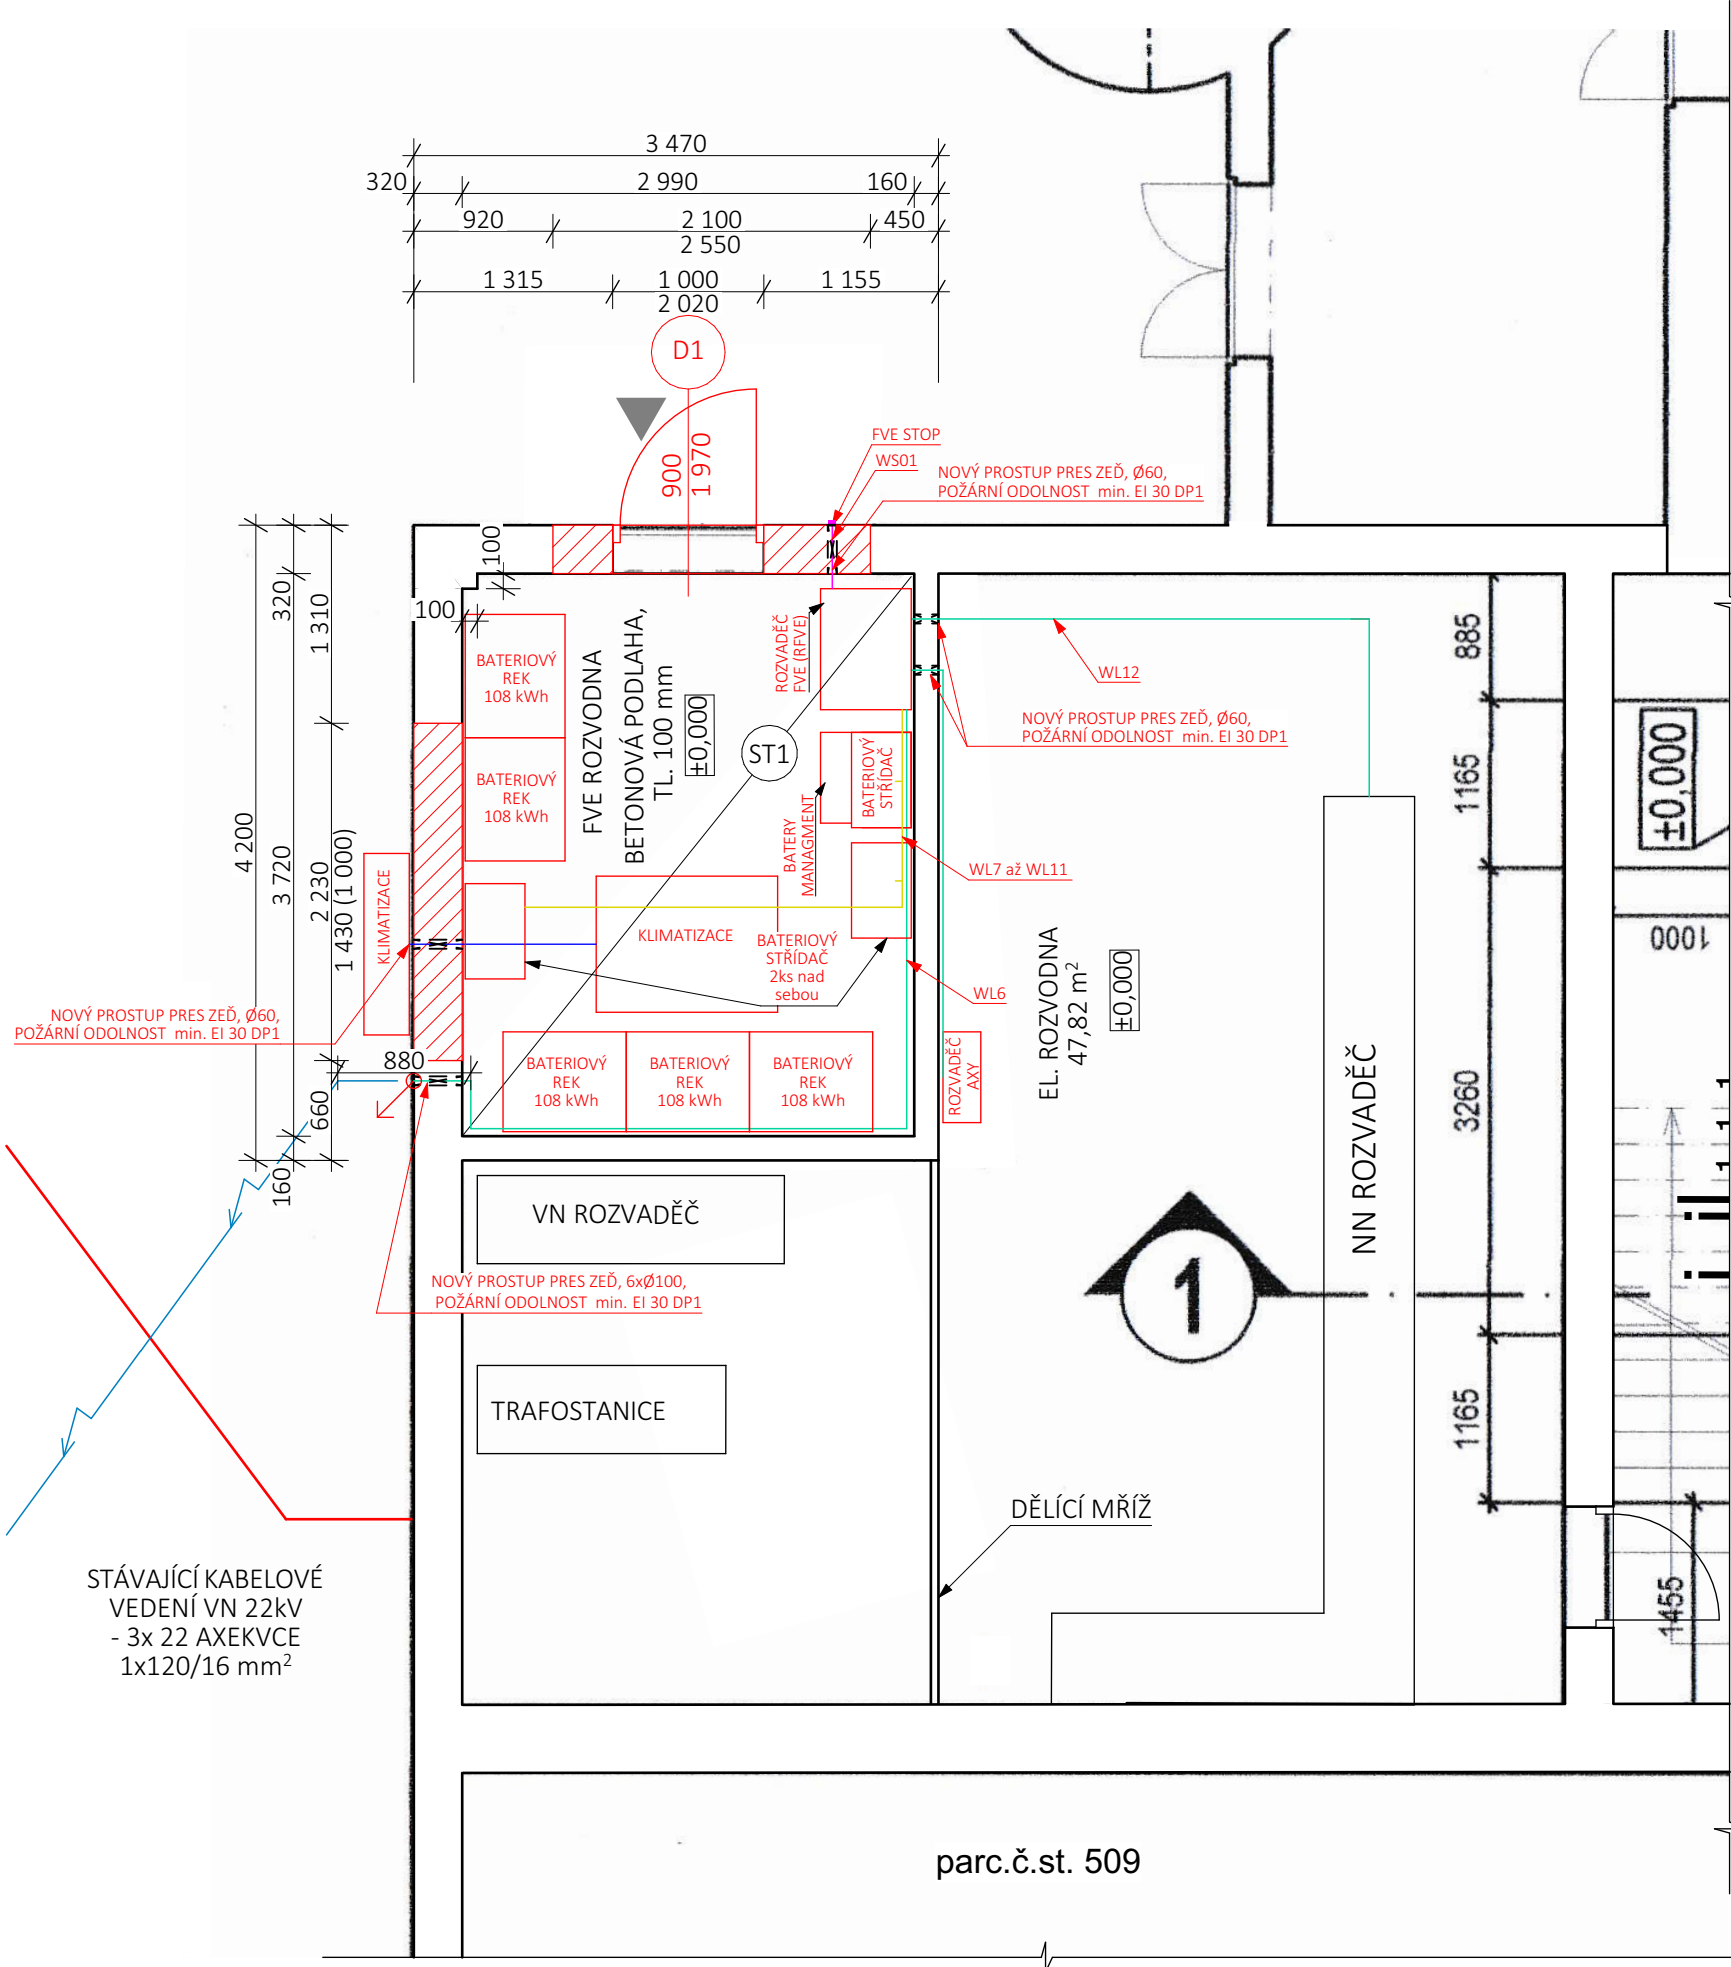

LEGENDA STÁVAJÍCÍCH INŽENÝRSKÝCH SÍTÍ

PODZEMNÍ VEDENÍ VN DO 35 kV - ČEZ DISTRIBUCE A.S.

LEGENDA NOVÝCH INŽENÝRSKÝCH SÍTÍ

PODZEMNÍ NN VEDENÍ AREÁLŮ INPROMA, NN DO 1 kV

VNITŘNÍ VEDENÍ NN V OBJEKTU AREÁLŮ INPROMA, NN DO 1 kV

LEGENDA MATERIÁLU

- STÁVAJÍCÍ ZDIVO Z CPP
- NOVÉ KONSTRUKCE
- DOZDĚNÉ VÝPLŇOVÉ OTVORY, POROBETONOVÁ TVÁRNICE
- HLAVNÍ VSTUP DO FVE ROZVODNY

LEGENDA

D1 NOVÉ VSTUPNÍ DVEŘE DO FVE ROZVODNY, ROZMĚRY (b*h)- 1000mm*2020mm

- KLIMATIZACE** INVERTOROVÁ KLIMATIZAČNÍ JEDNOTKA, KTERÁ JE SCHOPNA DOSÁHNOUT CHLADÍČÍHO VÝKONU ALESPŮŇ 15 kW S PRŮTOKEM VZDUCHU MIN. 1000M³/H A SE SCHOPNOSTÍ DOTÁPĚT MÍSTNOST
- RFVE** NOVÝ ROZVADĚČ FVE, IP min 54
- WSO1** TRASA Z ROZVADĚČE RFVE DO FVE STOP NHXCH 3x1,5mm² (VEDENO PO FASADĚ, PŘICHYCENO PŘICHYTKAMI S POŽARNÍ ODOLNOSTÍ)
- WL6** TRASA kabel 12x 1-AYKY 1x300 mm² a 4x 1-AYY 1x150 mm² (PEN) 200m + 3x FTP + CYKY-J 5x10 mm² (VEDENO V DRÁTĚNÉM KABELOVÉM ŽLABU)
- WL12** TRASA Z ROZVADĚČE RFVE DO NN ROZVADĚČE 4x 1-CYKY 3x185+70 (VEDENO V DRÁTĚNÉM KABELOVÉM ŽLABU)
- WL7 až WL11** TRASA DO ROZVADĚČE RFVE Z BATERIOVÉHO REKU 5x 1-CYKY 3x50+35 (VEDENO V DRÁTĚNÉM KABELOVÉM ŽLABU)

SKLADBY KONSTRUKCÍ



- ST1** STROPNÍ KONSTRUKCE
 - PZD DESKY 150 mm
 - VNITŘNÍ OMÍTKA 10 mm

POZNÁMKY

- Stávající prostupy z místnosti FVE rozvodna je nutno řešit jako protipožární pomocí protipožárních ucpávek s odolností min EI 30.
- Při montáži a kladení kabelů dodržet montážní podmínky výrobce kabelů.
- Ve stávající elektroměrové skříni USM bude instalován třífázový přímý 4Q elektroměr
- FVE lze vypnout tlačítkem FVE STOP na dveřích rozvaděče SRFVE a u hlavního vstupu do FVE rozvodny na fasádě z exteriéru
- revizi bude provede dodavatel montážních prací podle příslušné ČSN a EN.

Na základě podkladů investora a vlastního zaměření, byl překreslen projekt pro instalaci fotovoltaického systému. Projektová dokumentace nenahrazuje realizační dokumentaci. Dispozice nejsou součástí FVE a nejsou prověřeny.

Projektová dokumentace je vypracovaná pro stavební a územní řízení, nenahrazuje realizační dokumentaci. Tato dokumentace je majetkem zhotovitele a její využití je určeno výhradně k plnění dle smlouvy. Jakékoliv další využití, rozšiřování, kopírování nebo poskytnutí třetím osobám je možné pouze se souhlasem zhotovitele.

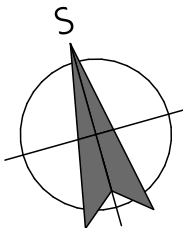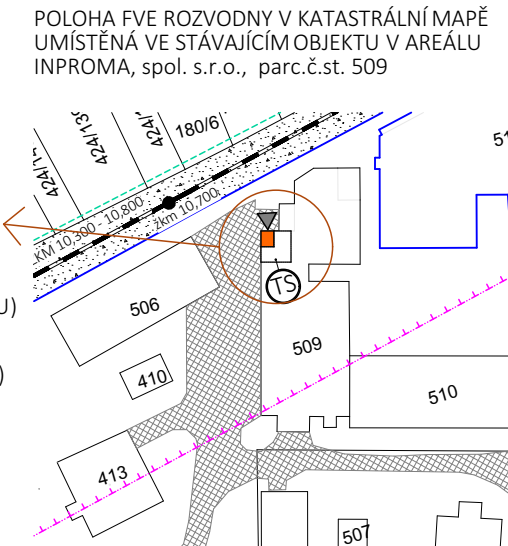

Název stavby: INSTALACE FOTOVOLTAICKÉHO SYSTÉMU			 PROJEKT H A U S	
Název výkresu: PŮDORYS FVE ROZVODNY				
Zpracovatel: Lukáš Zapletálek zapletalek@projekthaus.cz +420 602 357 410		Autorizovaná osoba: Ing. Adam Bajzík ČKAIT 1104063		Zhotovitel: ProjektHAUS stavby s.r.o. Štramberská 1049/20, 703 00 Ostrava IČ: 08 36 46 56
Formát: A3	Měřítko: 1:50	Datum: 01/2022	Stupeň PD: DUR + DSP	Zakázka: PRO21053
Číslo výkresu: D.1.1-05				
Místo stavby: Obec Křinec, parc.č. 1166, 442/1, 400/6, st. 503, st. 509, k.ú. Křinec [676292] Investor: INPROMA, spol. s.r.o., Tyršova 161, 289 33 Křinec				