


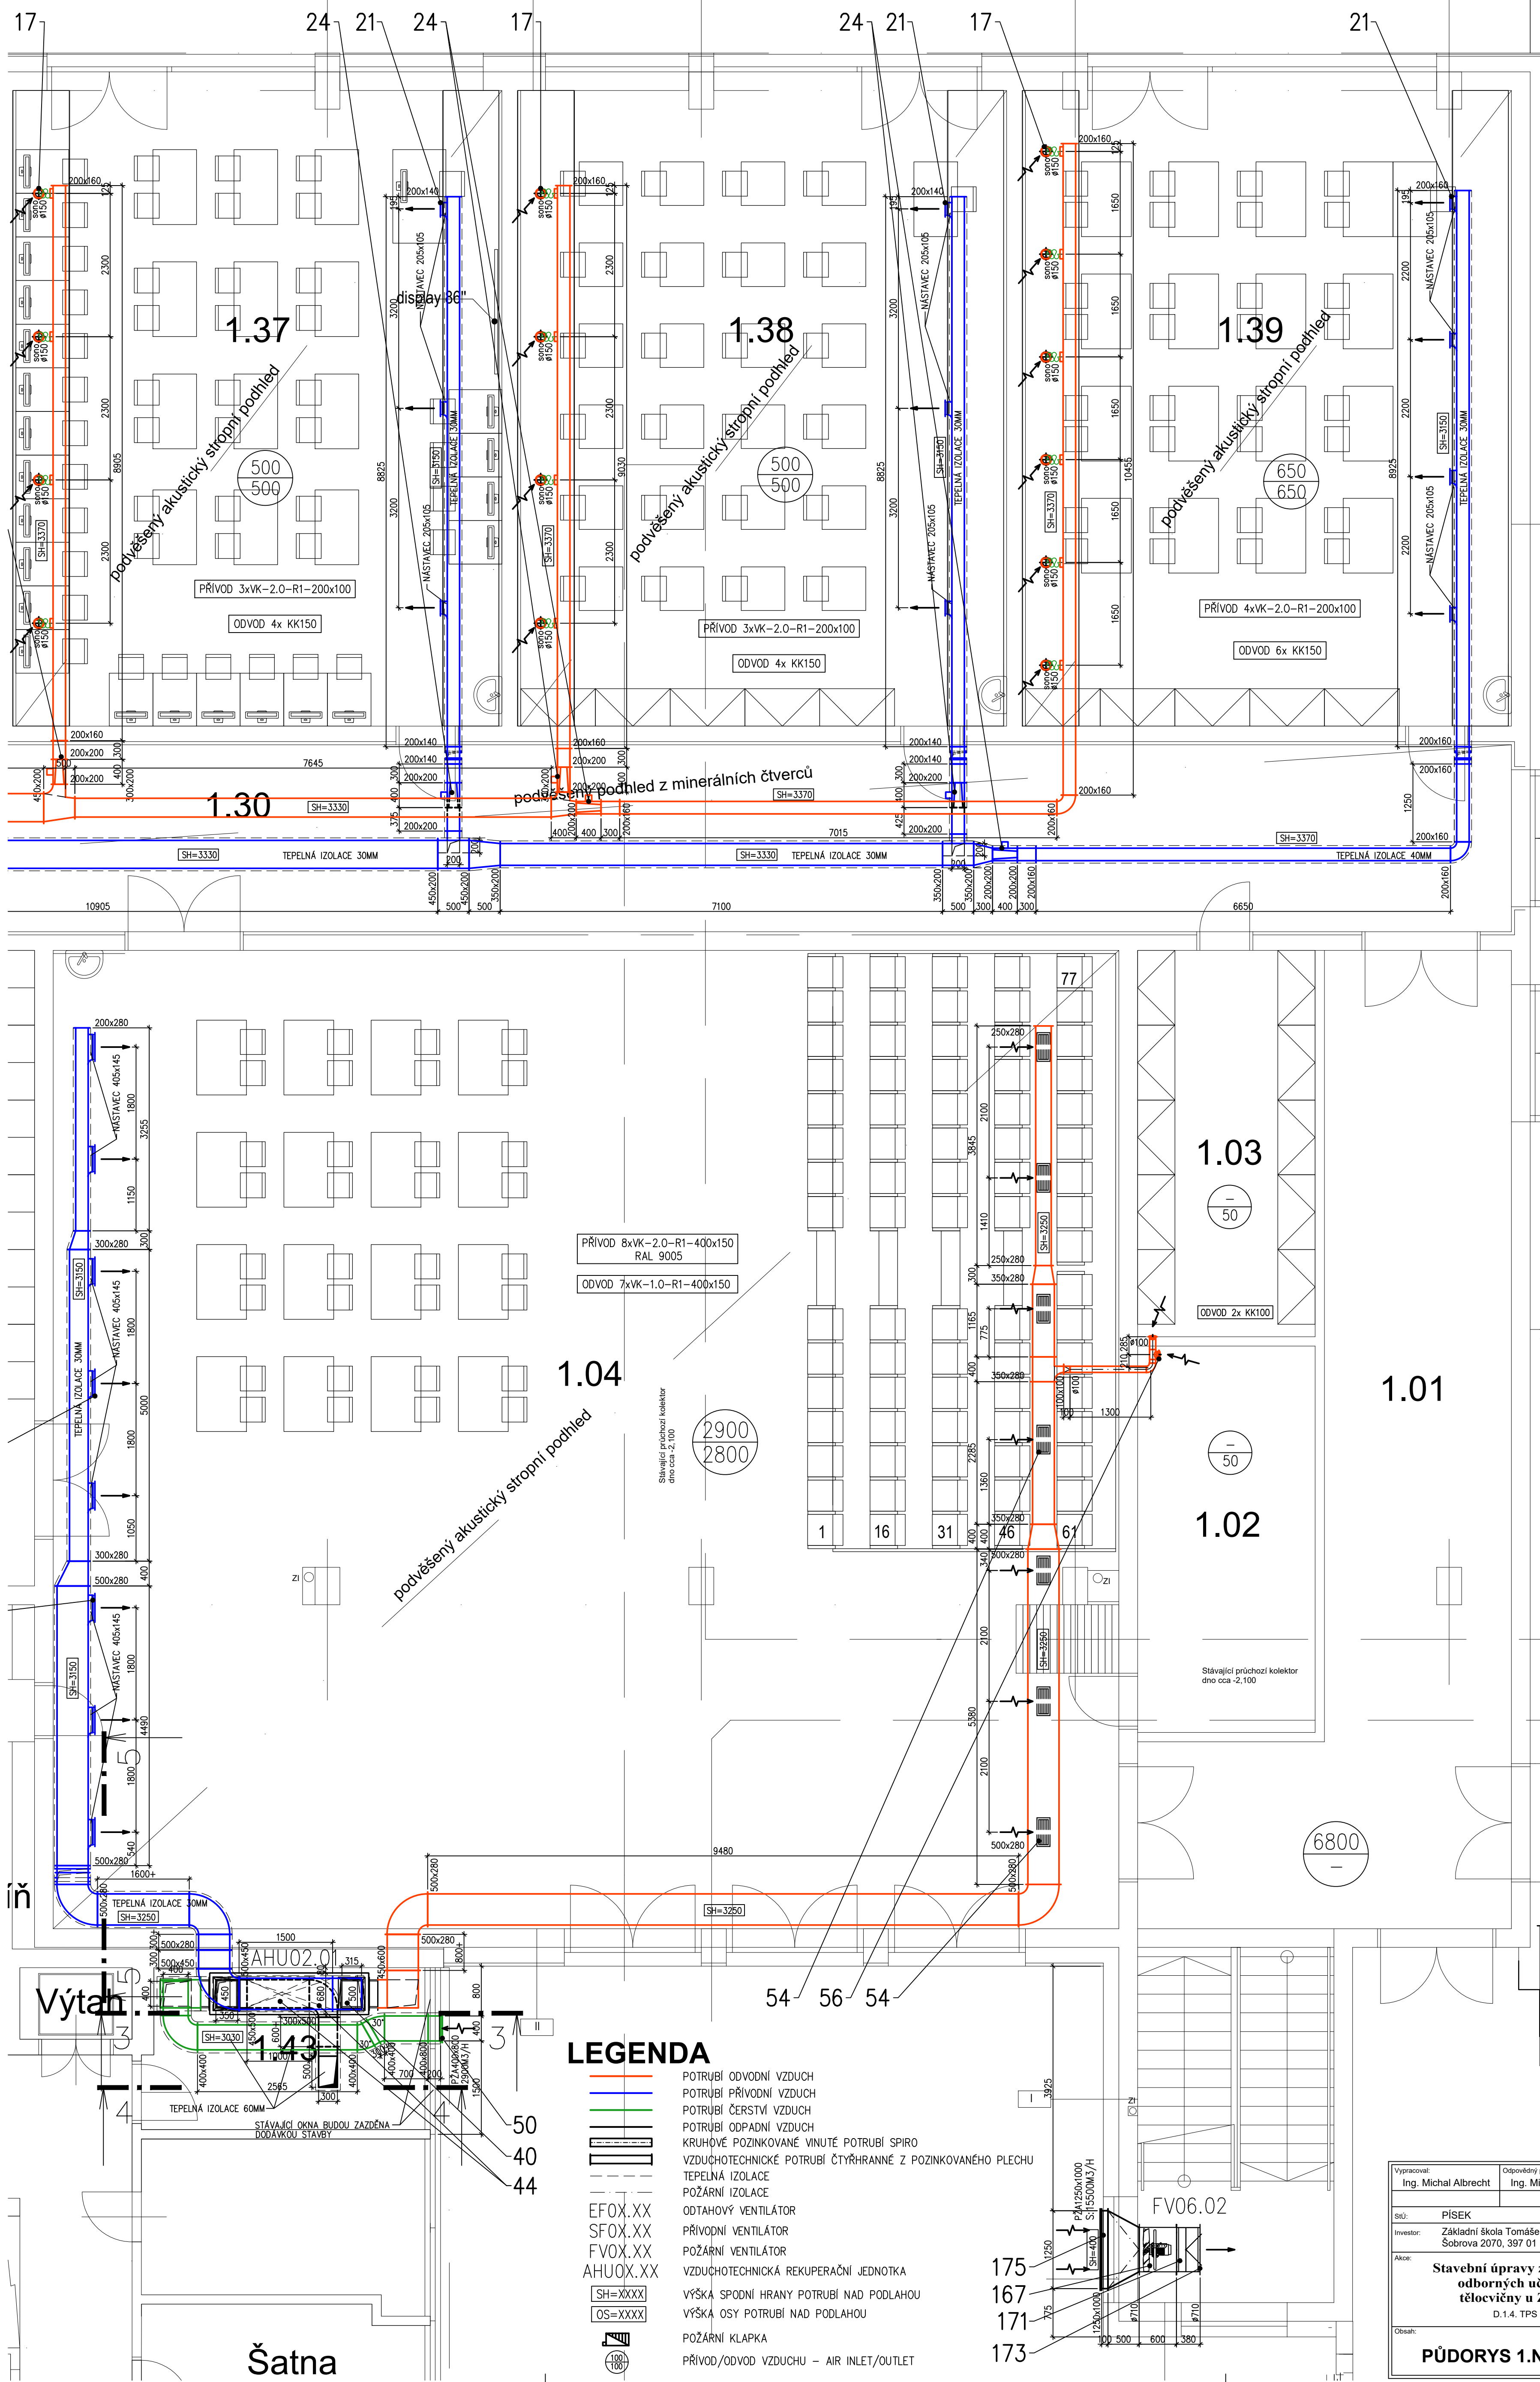

Č. místnosti	Účel místnosti	Plocha (m²)
1.01	Chodba se schodištěm - CHUC	74,25
1.02	Provozní technická místnost	17,67
1.03	Sklad výtvárná výchova	17,67
1.04	Družina	267,67
1.05	Sklad pro m.č.1.03	70,35
1.06	Uklidovací místnost	11,00
1.07	Servovna vč. UPS/ IT dispečink	63,77
1.08	Předstín WC chlapci	9,00
1.09	WC chlapci	12,26
1.16	WC dívky	20,20
1.17	Předstín WC dívky	9,18
1.18	Technická místnost	21,12
1.19	Schodiště - CHUC	37,67
1.20	Výťah evakuační	6,70
1.21	UPS	9,90
1.23	Vratny/EPs	10,13
1.24	Vstupní hala	45,15
1.25	Předstín WC	6,36
1.26	WC ženy	1,71
1.27	WC handicap	4,14
1.28	WC muži	1,62
1.29	WC muži	1,62
1.30	Chodba	130,20
1.31	Odborná učebna cizích jazyků 1	61,12
1.32	Odborná učebna cizích jazyků 2	79,44
1.33	Předstín WC	4,88
1.34	WC	1,13
1.35	WC	1,13
1.36	Sklad výtvárná výchova	27,08
1.37	Odborná učebna cizích jazyků 3	79,44
1.38	Odborná učebna matematiky	79,44
1.39	Odborná učebna výtvárné výchovy	79,32
1.40	Sklad zahradní techniky	9,45
1.41	Denní místnost - uklízečky	13,32
1.42	Hygiena - personal	2,77
1.43	Strojovna VZT (družina)	11,55
1.44	Chodba/sklad	8,19
1.45	Kancelář vedoucí jednotky	15,03

POZNÁMKA

- PROJEKT PROFESÍ NEŘEŠÍ SLED MONTÁŽNÍCH PRACÍ ANI POŘADÍ POSTUP JEDNOTLIVÝCH PROFESÍ
- UCHYČENÍ POTRUBÍ BUDE REALIZOVÁNO DLE PŘEDPISŮ VÝROBCE POTRUBÍ A IZOLACE
- ZAJISTI ODVOD KONDENZÁTU OD REKUPERÁTORU JEDNOTKY
- RÁDIUSY NA POTRUBÍ UVAŽOVÁNY 100 A 150MM
- MATERIÁLY JMENOVITĚ UVEDENÉ V PROJEKTU NEJSOU ZÁVAZNÉ, JSOU REPREZENTANTY URČENÉHO KVALITATIVNÍHO STANDARDU. ZHOTOVITEL MŮŽE POUŽÍT I JINÝCH KVALITATIVNĚ ODOBNÝCH TECHNICKÝCH ŘEŠENÍ.

- POŽADAVKY NA OSTATNÍ PROFESIE
- STAVEBNÍ:
- PROSTUPY A ZAČISTĚNÍ PROSTUPŮ NAD STŘECHU
 - ZAČISTĚNÍ OMÍTEK A OBKLADŮ PO PROSTUPECH VZT
 - SÁDKOKARTONOVÉ ZÁKRITY V UČEBNÁCH
 - PODHLEDY V CHODBÁCH
- ELEKTROSILNOPROUD
- NÁPOJENÍ JEDNOTEK A VENTILÁTORŮ NA PŘÍVOD ELEKTRICKÉ ENERGIE
 - UZEMNĚNÍ ZARÍZENÍ, OCHRANA PŘED NEBEZPEČNÝM DOTYKOVÝM NAPĚTÍM A ATMOSFÉRICKOU ELEKTRINOU, PŘEKLENUTÍ PRŮJEDNÝCH VLOŽEK
 - ZAJISTIT OVLÁDÁNÍ POPSANÝCH V ODDAVCI Č. 3 U ZARÍZENÍ 5, 7, 8, 9.

- MĚŘENÍ A REGULATE
- ZAJISTIT OVLÁDÁNÍ POPSANÝCH V ODDAVCI Č. 3 U ZARÍZENÍ 01–04
 - KONTROLA PROVOZU A OVLÁDÁNÍ VEŠKERÝCH VZDUCHOTECHNICKÝCH SYSTÉMŮ SE UVAŽUJE PROSTŘEDNICTVÍM MĚŘENÍ A REGULATE.
 - SERVOPOHONY JEDNOTKY A SMĚŠOVÁČI OZLU DODÁVKOU VZT, SERVOPOHONY REGULÁTORŮ PRŮTOKU DODÁVKOU VZT
 - ZAJIŠTŮJE POŽADOVANÉ TEPELNÉ STAVY VE VĚTRANÝCH MÍSTNOSTECH
 - HLÍDÁNÍ PROVOZNÍCH STAVŮ VZDUCHOTECHNICKÝCH JEDNOTEK
 - ZAJIŠTÍ PROTIMRAZOVOU OCHRANU VZDUCHOTECHNICKÝCH JEDNOTEK

- ZDRAVOTNÍ INSTALACE
- ODVOD KONDENZÁTU OD REKUPERÁTORU A CHLADIČŮ JEDNOTEK AHU

- VYTÁPĚNÍ
- NÁPOJENÍ TOPNÝCH REGISTRŮ AHU01.01–04 NA ROZVOD TOPNÉ VODY

- CHLAZENÍ
- NÁPOJENÍ CHLADIČÍCH REGISTRŮ AHU01.01–03 NA ROZVOD CHLADNÉ VODY

LEGENDA

- POTRUBÍ ODVODNÍ VZDUCH
- POTRUBÍ PŘÍVODNÍ VZDUCH
- POTRUBÍ ČERSTVÍ VZDUCH
- POTRUBÍ ODPADNÍ VZDUCH
- KRUHOVÉ POZINKOVANÉ VINUTÉ POTRUBÍ SPIRO
- VZDUCHOTECHNICKÉ POTRUBÍ ČTYŘHRANNÉ Z POZINKOVANÉHO PLECHU
- TEPELNÁ IZOLACE
- POŽÁRNÍ IZOLACE
- ODTAHOVÝ VENTILÁTOR
- PŘÍVODNÍ VENTILÁTOR
- POŽÁRNÍ VENTILÁTOR
- VZDUCHOTECHNICKÁ REKUPERAČNÍ JEDNOTKA
- VÝŠKA SPODNÍ HRANY POTRUBÍ NAD PODLAHOU
- VÝŠKA OSY POTRUBÍ NAD PODLAHOU
- POŽÁRNÍ Klapka
- PŘÍVOD/ODVOD VZDUCHU – AIR INLET/OUTLET

Vypracoval: Ing. Michal Albrecht	Odpovědný projektant: Ing. Michal Albrecht	Vedoucí projektant: Ing. arch. Eva Svíteková	ALBI PROJEKT s.r.o. Projektová kancelář TZB Neklanova 375, 397 01 Písek Tel.: 777 580 081 E-MAIL: albrecht.tzb@seznam.cz ICO: 281 18 499
StU: PISEK	Investor: Základní škola Tomáše Šobry a Mateřská škola Písek, Šobrova 2070, 397 01 Písek	Akor: Stavební úpravy za účelem vybudování odborných učeben a komunitní tělocvičny u ZŠ T. Šobry Písek D.1.4. TPS - Vzduchotechnika	Datum: 08/2022 Měřítko: 1:50 Zakázka číslo: 002v/2022 Šupen PD: DPS Formát: 8x44 Č. výkresu: 03
Obsah: PŮDORYS 1.NP - část 2			