


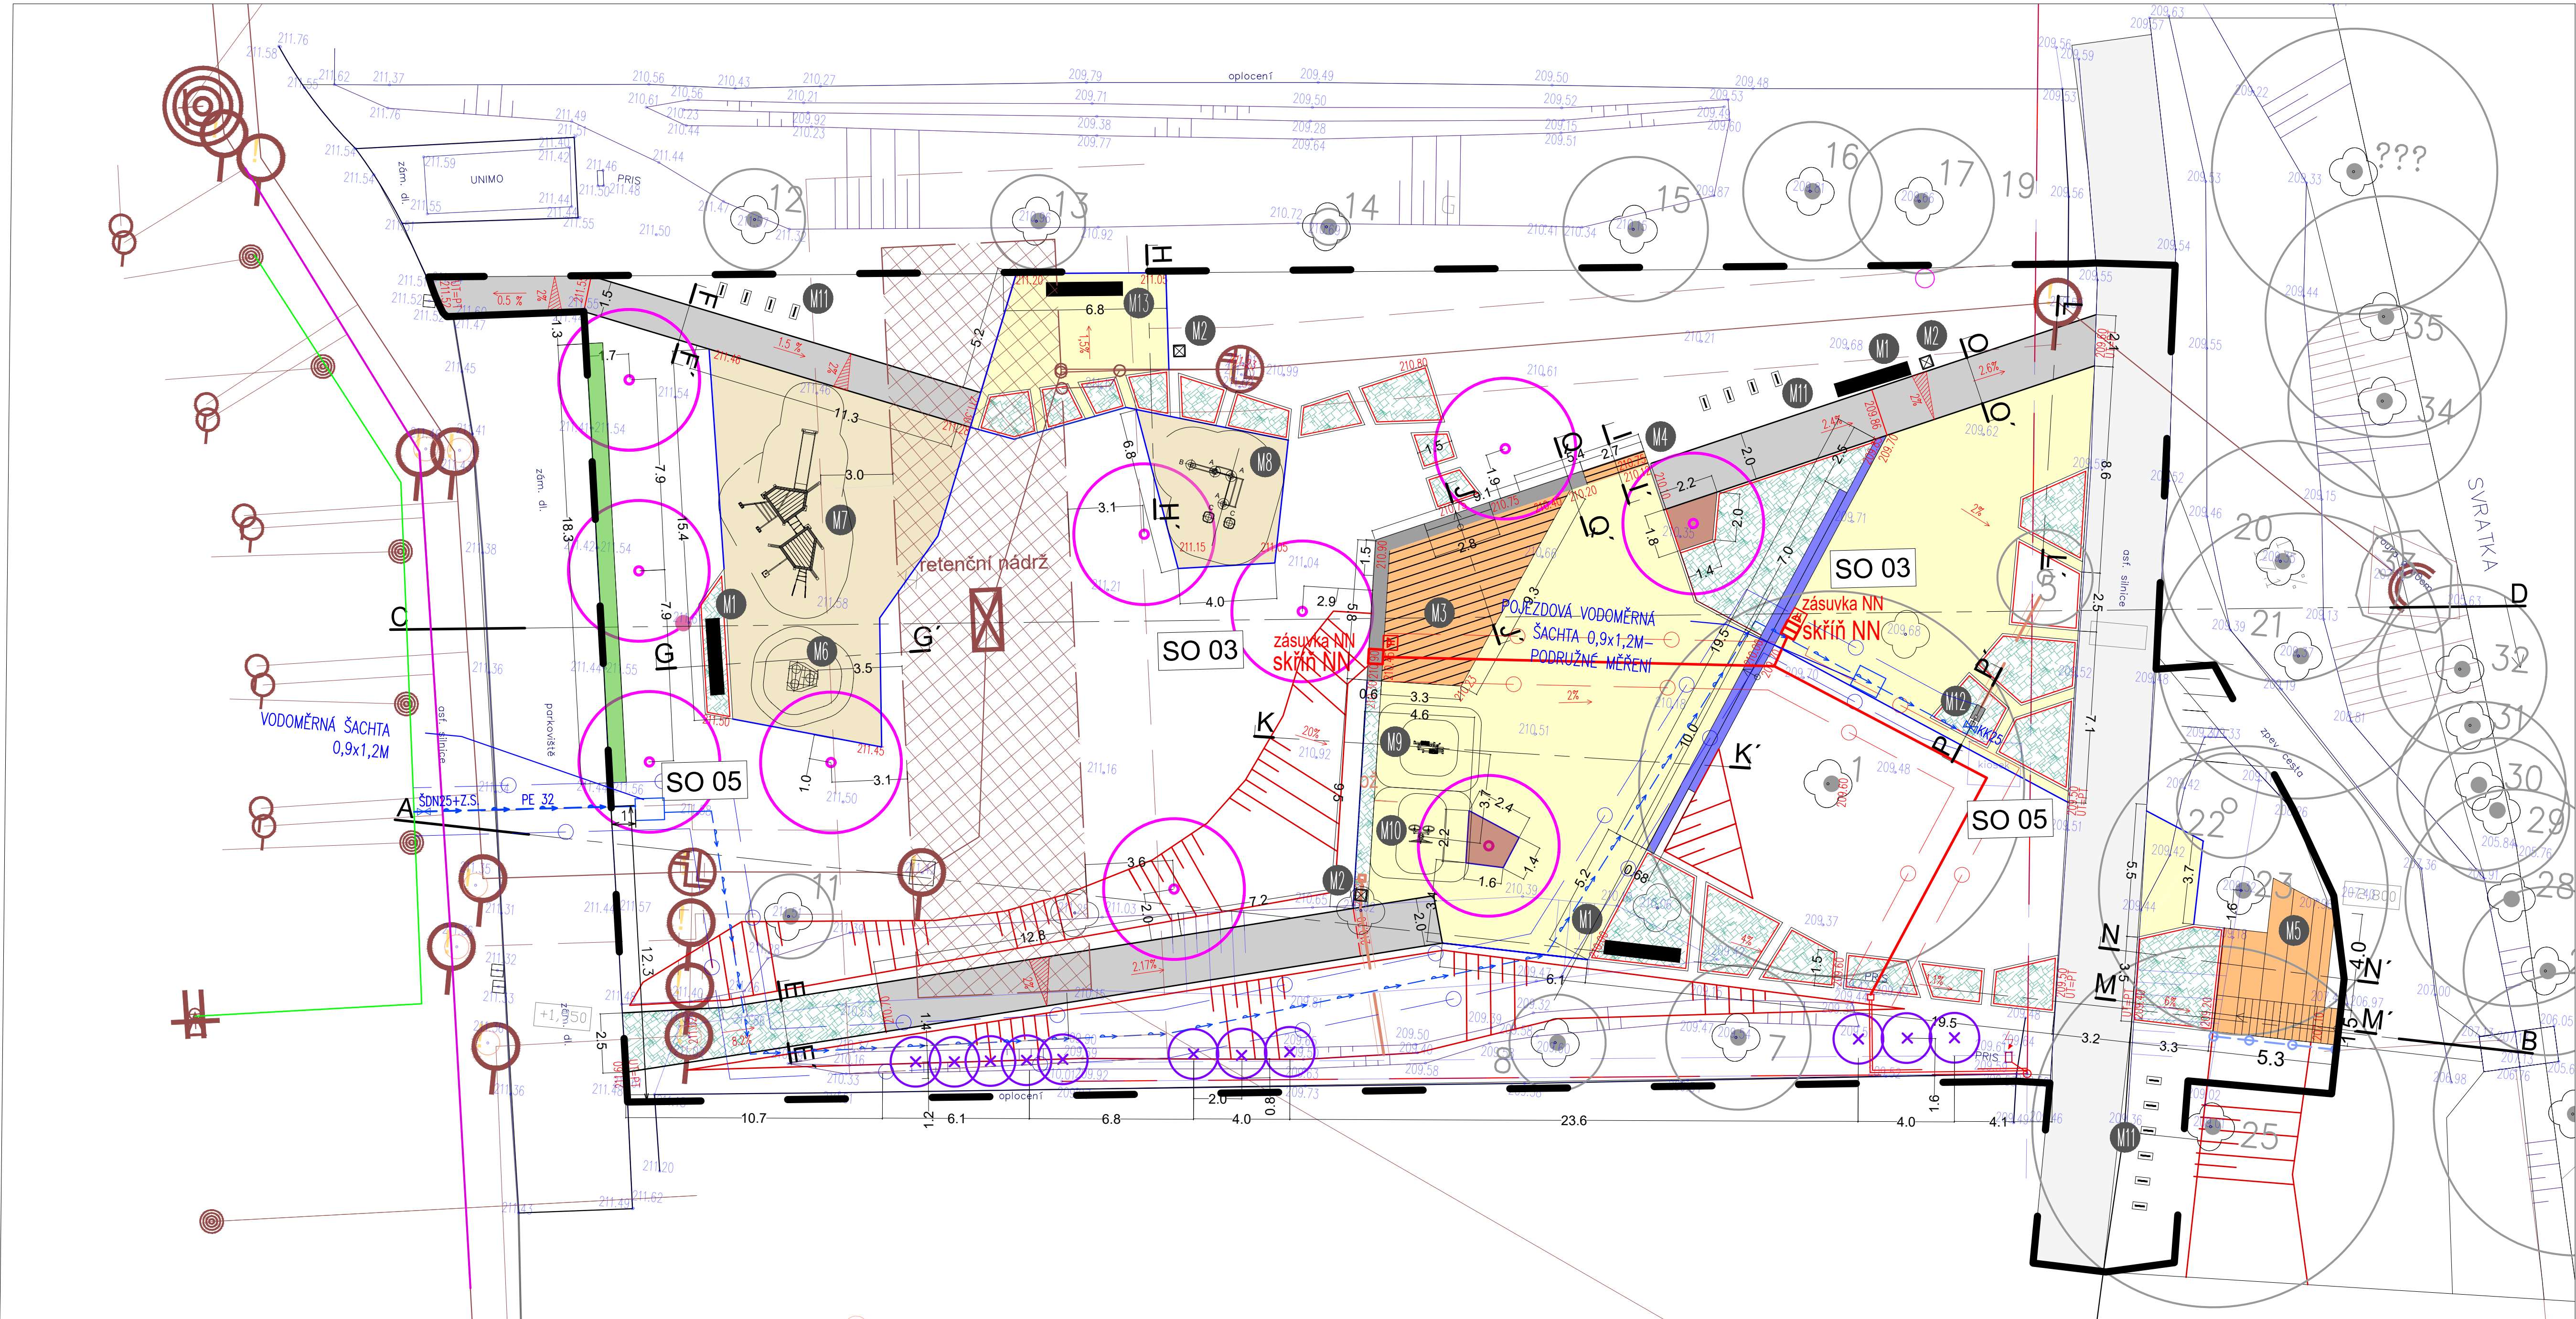

STÁVAJÍCÍ INŽENÝRSKÉ SÍTĚ:

- hranice řešeného území
- stávající nadzemní vedení NN
- stávající vsakovací zařízení
- stávající dešťová kanalizace
- stávající vodovod
- stávající podzemní vedení NN
- stávající podzemní vedení elektronických komunikací

NAVRHOVANÉ INŽENÝRSKÉ SÍTĚ:

- navrhované podzemní vedení NN
- navrhovaný trativod
- navrhovaný areálový vodovod

objektová skladba
SO 01 ZPEVNĚNÉ PLOCHY
SO 02 VENKOVNÍ ÚPRAVY
SO 03 ROZVODY NN
SO 04 VEGETAČNÍ ÚPRAVY
SO 05 PŘÍPOJKA VODOVODU, PÍTKO

Inženýrské sítě ve výkresové dokumentaci mají pouze informativní charakter. Před započítím jakýchkoliv prací, zejména prací výkopových, je povinen investor požádat správce inženýrských sítí o jejich zaměření a výtčení. Při práci je třeba respektovat ochranná pásma.

Výškový systém Bp
Polohový systém S-JTSK
kótováno v metrech

ZHOTOVITEL: Ing. Marek Holán, Veseláská 66, Brno STAVEBNÍK: Statutární město Brno, MČ Brno - Jundrov
Veseláská 97/56, 637 00 Brno - Jundrov

PARK PRAŠNICE					
ZPRACOVATEL ČÁSTI Ing. Marek Holán Veselařská 518/66, Brno, 637 00 +420 723 086 187, info@mholan.cz PROJEKTANT (autorizovaný) Ing. Helena Zámečníková Číslo a typ autorizace: 1004226 VYPRACOVAL Ing. Iveta Tomková	A.R.	ČÁST Situace			
		SO 05 PŘÍPOJKA VODOVODU, PÍTKO			
		MĚŘÍTKO 1: 150, 1:1000, 1:4000	VÝKRES	02	PÁŘE
		DATUM 01 / 2024			
		REVIZE -			
STUPEŇ DUSP					