
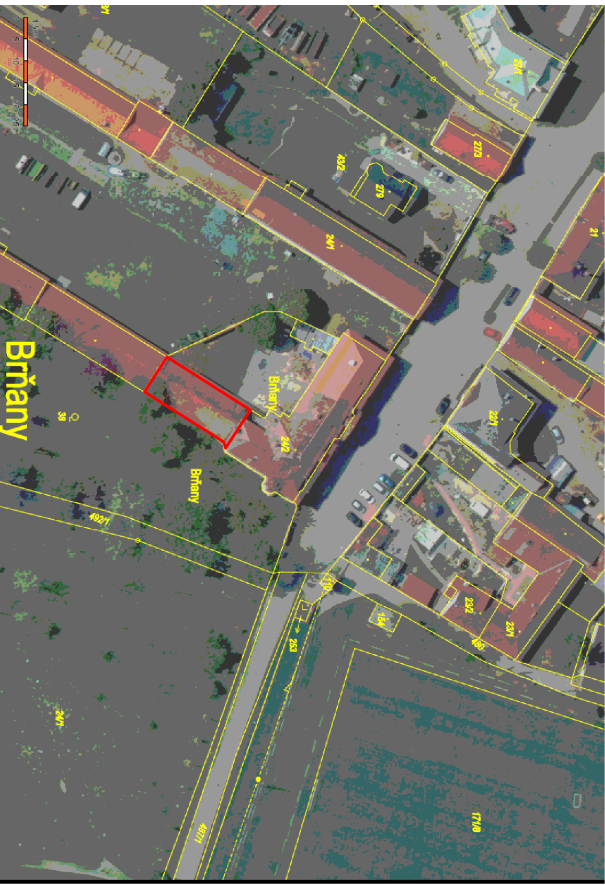


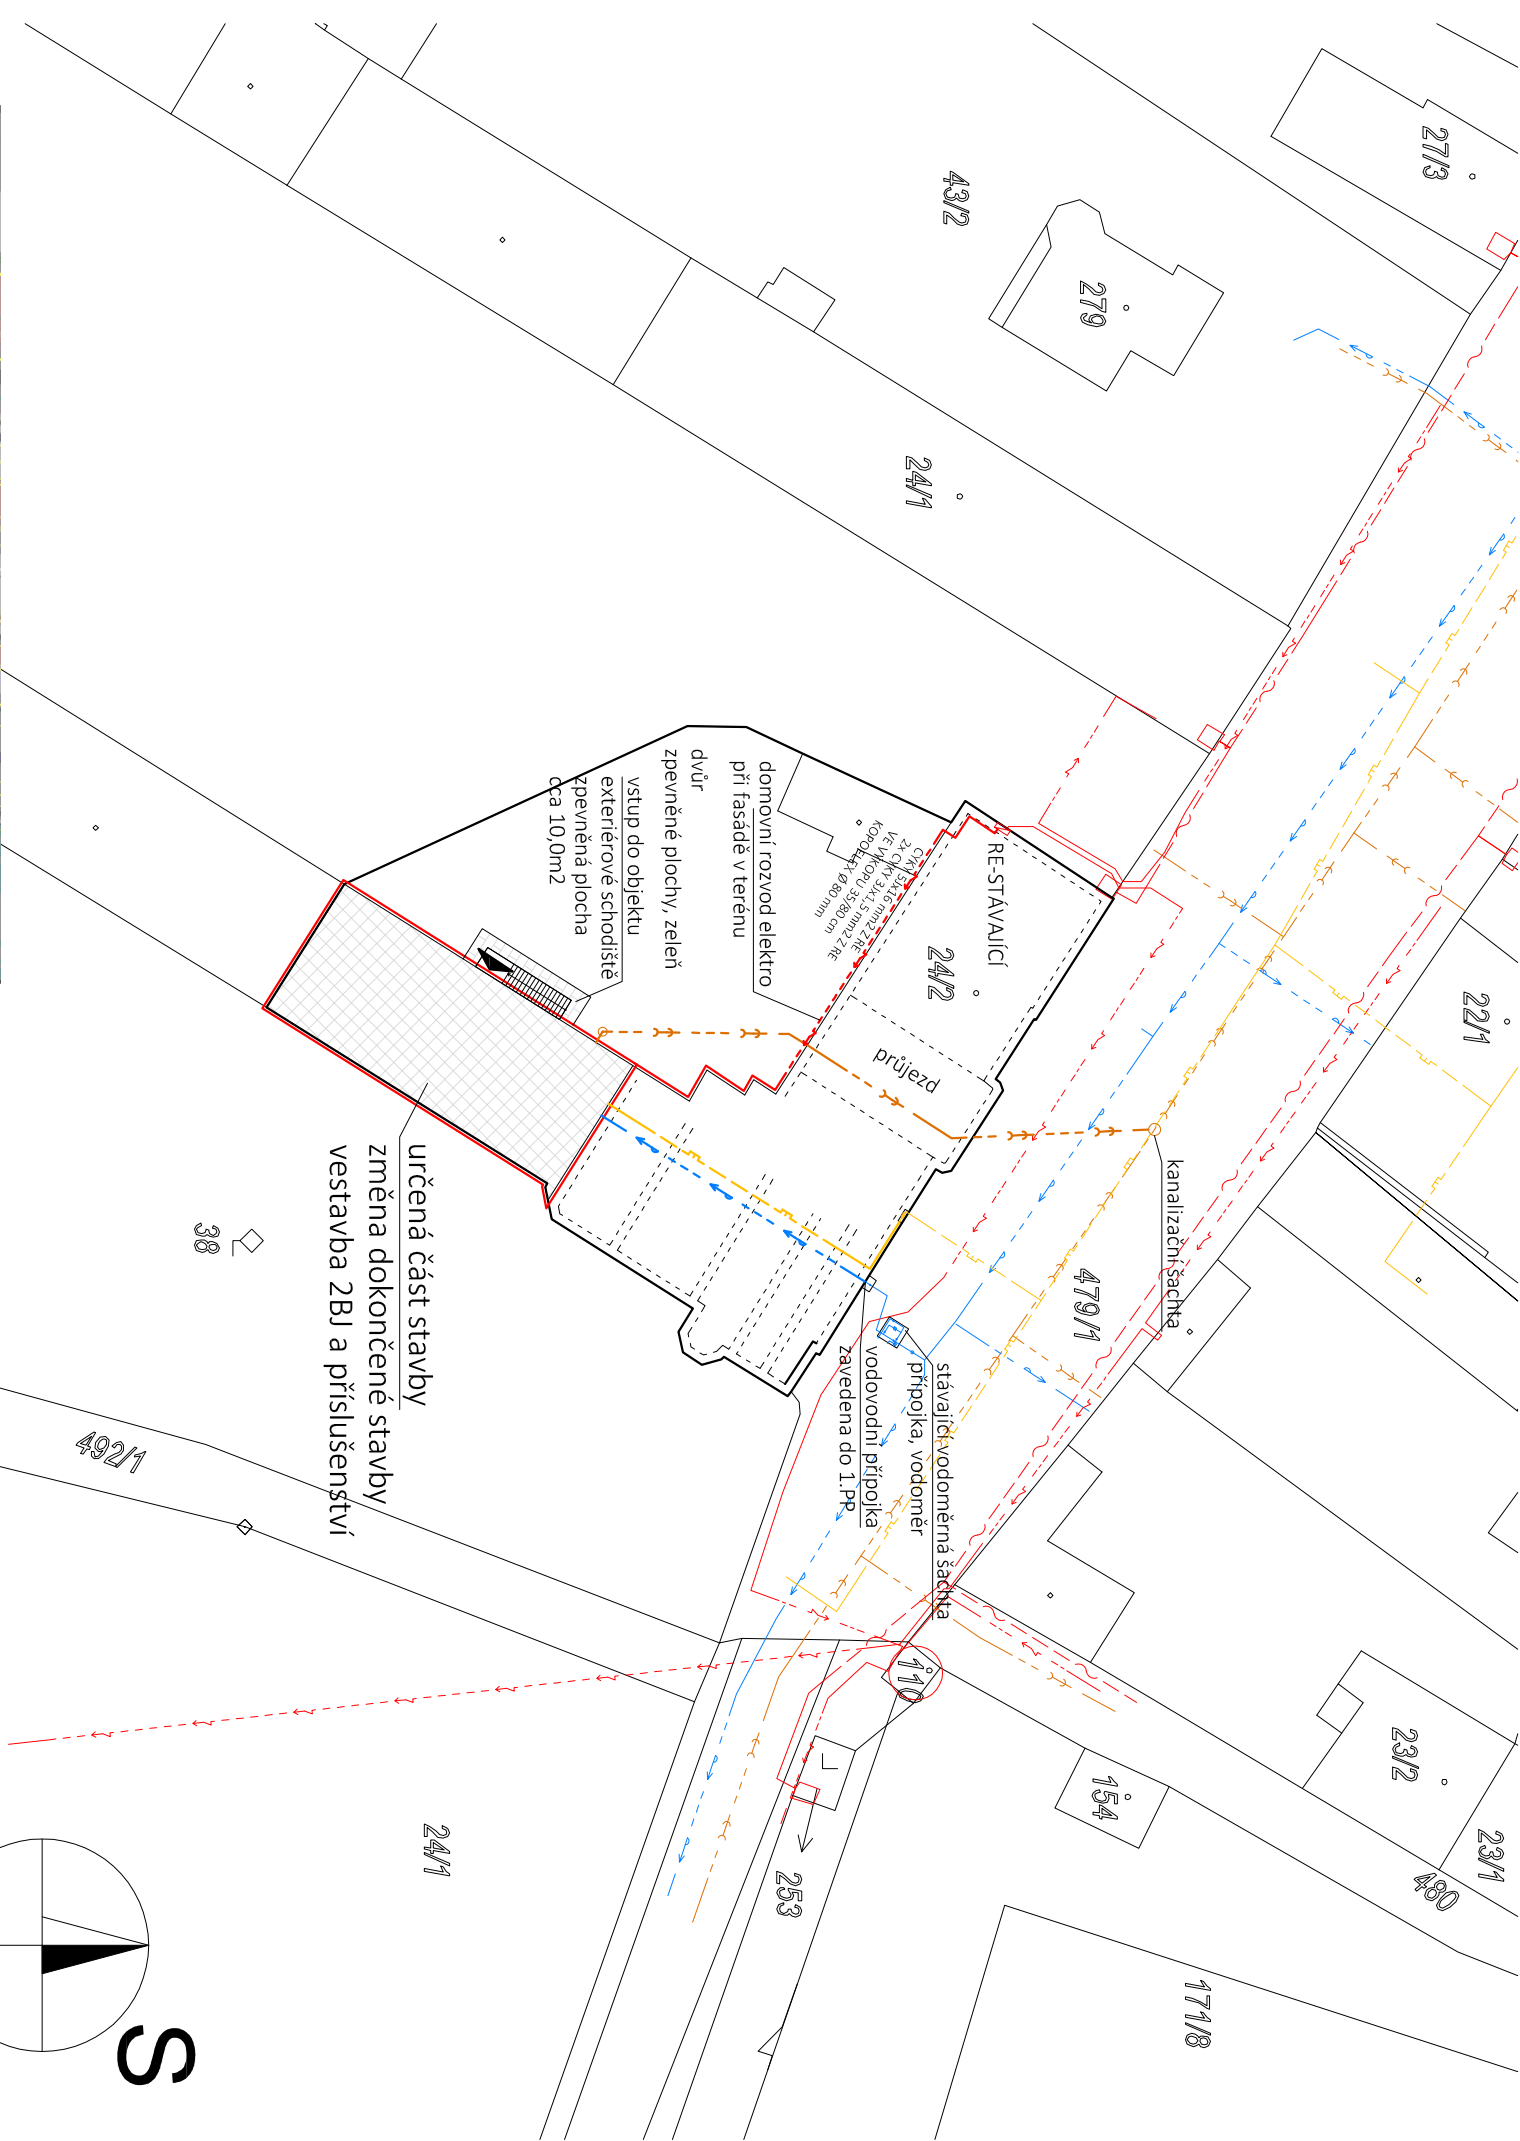

Nejménší dovolená vzájemnost při soužití podzemních sítí v m		SÍŤOVÉ KABELY		SDĚLOVACÍ KABELY		P.L.V.N.		VODA		TEPELNÉ SÍTĚ		KABELOVODY		STOKY	
DŘUH SÍTĚ		1 kV	10 kV	35 kV	110 kV	220 kV									
SÍŤOVÉ KABELY	1 kV	0,05	0,15	0,25	0,35	0,45	0,55	0,65	0,75	0,85	0,95	1,05	1,15	1,25	1,35
	10 kV	0,25	0,35	0,45	0,55	0,65	0,75	0,85	0,95	1,05	1,15	1,25	1,35	1,45	1,55
	35 kV	0,25	0,35	0,45	0,55	0,65	0,75	0,85	0,95	1,05	1,15	1,25	1,35	1,45	1,55
SDĚLOVACÍ KABELY	1 kV	0,05	0,15	0,25	0,35	0,45	0,55	0,65	0,75	0,85	0,95	1,05	1,15	1,25	1,35
	10 kV	0,25	0,35	0,45	0,55	0,65	0,75	0,85	0,95	1,05	1,15	1,25	1,35	1,45	1,55
	35 kV	0,25	0,35	0,45	0,55	0,65	0,75	0,85	0,95	1,05	1,15	1,25	1,35	1,45	1,55
P.L.V.N.	0,05 kV	0,05	0,15	0,25	0,35	0,45	0,55	0,65	0,75	0,85	0,95	1,05	1,15	1,25	1,35
	0,1 kV	0,05	0,15	0,25	0,35	0,45	0,55	0,65	0,75	0,85	0,95	1,05	1,15	1,25	1,35
	0,2 kV	0,05	0,15	0,25	0,35	0,45	0,55	0,65	0,75	0,85	0,95	1,05	1,15	1,25	1,35
TERÉNNÍ SÍTĚ	0,05 kV	0,05	0,15	0,25	0,35	0,45	0,55	0,65	0,75	0,85	0,95	1,05	1,15	1,25	1,35
	0,1 kV	0,05	0,15	0,25	0,35	0,45	0,55	0,65	0,75	0,85	0,95	1,05	1,15	1,25	1,35
	0,2 kV	0,05	0,15	0,25	0,35	0,45	0,55	0,65	0,75	0,85	0,95	1,05	1,15	1,25	1,35
KABELOVODY	0,05 kV	0,05	0,15	0,25	0,35	0,45	0,55	0,65	0,75	0,85	0,95	1,05	1,15	1,25	1,35
	0,1 kV	0,05	0,15	0,25	0,35	0,45	0,55	0,65	0,75	0,85	0,95	1,05	1,15	1,25	1,35
	0,2 kV	0,05	0,15	0,25	0,35	0,45	0,55	0,65	0,75	0,85	0,95	1,05	1,15	1,25	1,35
STOKY A KANALIZAČNÍ PŘÍPOJKY	0,05 kV	0,05	0,15	0,25	0,35	0,45	0,55	0,65	0,75	0,85	0,95	1,05	1,15	1,25	1,35
	0,1 kV	0,05	0,15	0,25	0,35	0,45	0,55	0,65	0,75	0,85	0,95	1,05	1,15	1,25	1,35
	0,2 kV	0,05	0,15	0,25	0,35	0,45	0,55	0,65	0,75	0,85	0,95	1,05	1,15	1,25	1,35

Nejménší dovolená hloubka podzemních sítí v m		DŘUH SÍTĚ		Nejménší dovolená hloubka v m	
SÍŤOVÉ KABELY	1 kV	0,25	0,35	0,25	0,35
	10 kV	0,50	0,60	0,50	0,60
	35 kV	0,75	0,85	0,75	0,85
SDĚLOVACÍ KABELY	1 kV	0,25	0,35	0,25	0,35
	10 kV	0,50	0,60	0,50	0,60
	35 kV	0,75	0,85	0,75	0,85
P.L.V.N.	0,05 kV	0,25	0,35	0,25	0,35
	0,1 kV	0,25	0,35	0,25	0,35
	0,2 kV	0,25	0,35	0,25	0,35
TERÉNNÍ SÍTĚ	0,05 kV	0,25	0,35	0,25	0,35
	0,1 kV	0,25	0,35	0,25	0,35
	0,2 kV	0,25	0,35	0,25	0,35
KABELOVODY	0,05 kV	0,25	0,35	0,25	0,35
	0,1 kV	0,25	0,35	0,25	0,35
	0,2 kV	0,25	0,35	0,25	0,35
STOKY A KANALIZAČNÍ PŘÍPOJKY	0,05 kV	0,25	0,35	0,25	0,35
	0,1 kV	0,25	0,35	0,25	0,35
	0,2 kV	0,25	0,35	0,25	0,35

INŽENÝRSKÉ SÍTĚ


- ČEZ DISTRIBUCE
- PODZEMNÍ VEDENÍ NN, DO 1kV
- NADZEMNÍ VEDENÍ NN, DO 1kV
- CETIN
- ZAMĚŘENÝ PRŮBĚH OPTICKÉHO KABELU, HDPE, NEBO SOUBĚH OPTICKÉHO A METALICKÉHO KABELU
- GASNET
- PODZEMNÍ VEDENÍ PLYNOVODU STL
- SČVK
- VODOVODOVODNÍ ŘAD, DN < 500
- KANALIZAČNÍ ŘAD, DN < 500

NOVÉ PŘÍPOJKY INŽENÝRSKÝCH SÍTÍ

- PŘÍPOJKA KANALIZACE DN 160
- DĚLKA CCA 31,0M V P.Č. 24/2
- DĚLKA CCA 12,0M V P.Č. 479/1

NOVÉ DOMOVNÍ ROZVODY (PŘÍPOJKY STÁVAJÍCÍ)

- DOMOVNÍ ROZVOD ELEKTRO
- DĚLKA CCA 40,0M V P.Č. 24/2
- DOMOVNÍ ROZVOD VODOVODU
- DĚLKA CCA 25,0M V P.Č. 24/2
- DOMOVNÍ ROZVOD PLYNOVODU
- DĚLKA CCA 28,0M V P.Č. 24/2

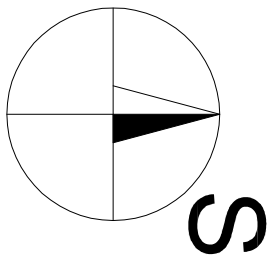

ZODPOVĚDNÝ PROJEKTANT	KONTROLOVAL	VYPRACOVAL	Projektční kancelář POLERECKÝ, spol. s r.o. Mrázova 26 412 01 Litoměřice tel.: + 420 416 730 942 email: projektce@polerecky.cz www.polerecky.cz
ING. MIROSLAV POLERECKÝ		ING. JIŘÍ ŠIMURDA	
MÍSTO STAVBY: K.Ú. BRŇANY, P.Č. 24/2, Č.P. 1			
STAVEBNÍK: OBEC BRŇANY, Č.P. 93, 412 01 BRŇANY			

AKCE: ZMĚNA DOKONČENÉ STAVBY		FORMÁT: X A4	
RODINNÝ DŮM Č.P. 1		DATUM: 11/2023	
K.Ú. BRŇANY, P.Č. 24/2		STUPEŇ PD: DSP	
ČÁST: D-1.4 ZAŘÍZENÍ SILNOPROUDÉ ELEKTROTECHNIKY		ZAKAZKOVÉ ČÍSLO: 21/2023	
VÝKRES: SITUACE ELEKTRO		ARCHIVNÍ ČÍSLO: CZ-21/23	
		MĚŘÍTKO: 1 : 500	
		Č. PARÉ	
		Č. VÝKRESU: D.1.4.B.1	