


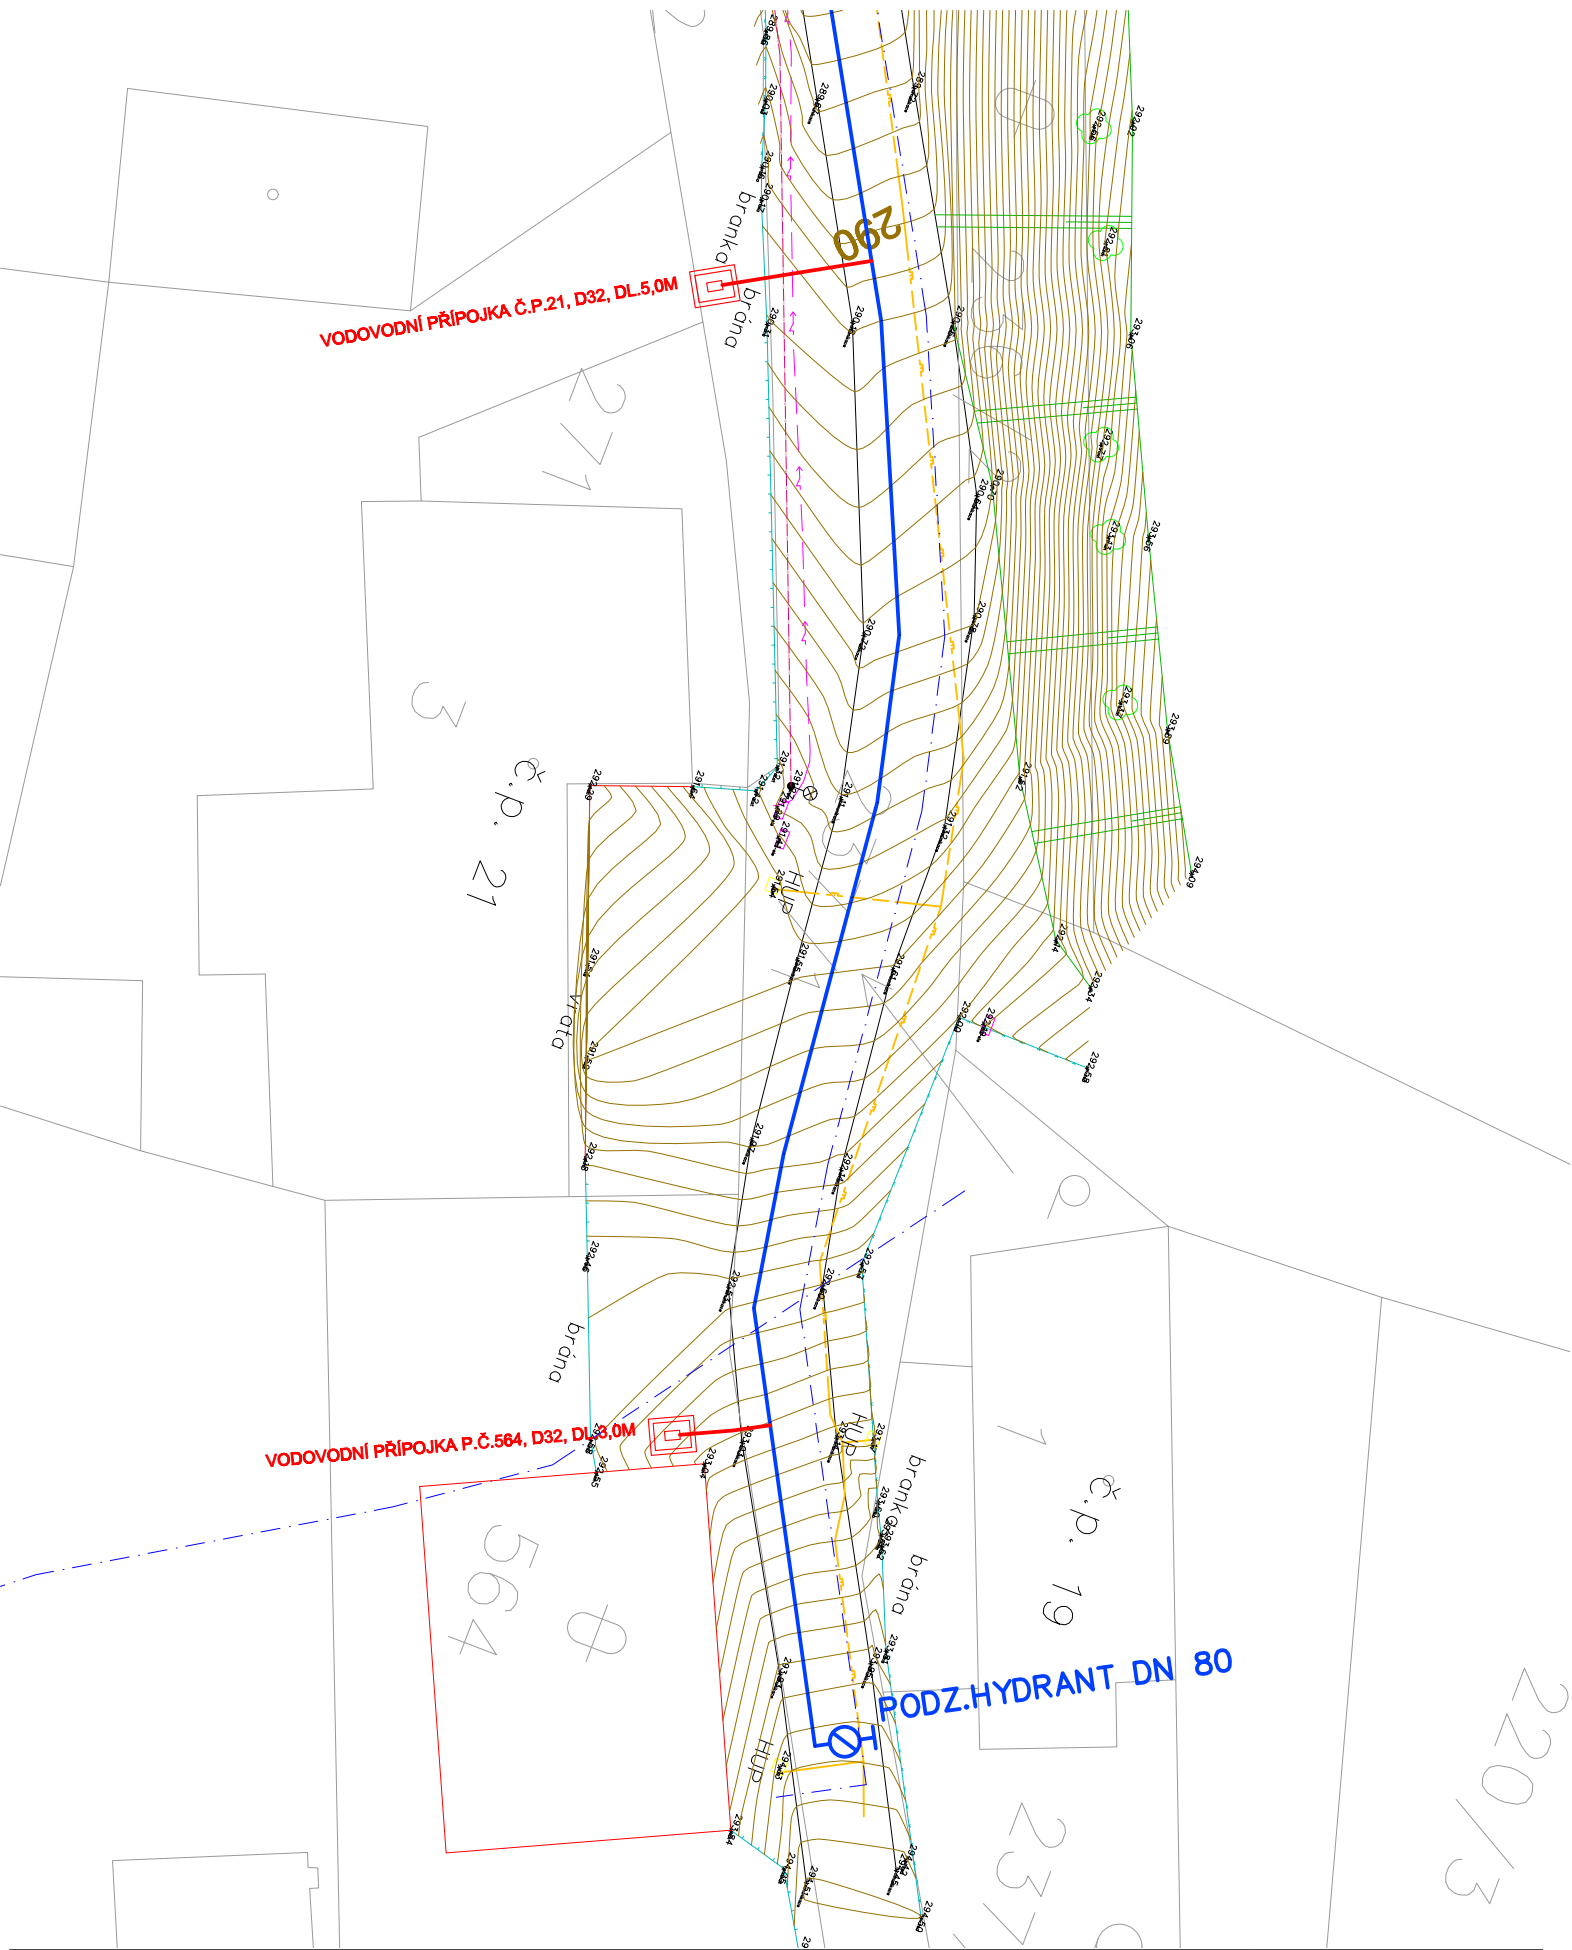

číslo přípojky	Připojovaný objekt, pozemek	MATERIÁL	Povrchy mimo asfaltové komunikce	Rozebrání, nebo podkopání plotu/zídky/ostatní	Délka přípojky	plocha rýhy m ²	plocha jámy pro VŠ m ²	Plocha povrchů mimo asfaltové komunikace m ²
68	přípojka č.p.21	PE 32 SDR11	štěrk	-	5,0	3,0	6,5	9,5
69	přípojka p.č.564	PE 32 SDR11	štěrk	-	3,0	1,0	6,5	7,5

LEGENDA

- SILOVÉ VEDENÍ NN – PODZEMNÍ
- SILOVÉ VEDENÍ NN – NADZEMNÍ
- SILOVÉ VEDENÍ VN – NADZEMNÍ
- SDĚLOVACÍ VEDENÍ – PODZEMNÍ
- SDĚLOVACÍ VEDENÍ – NADZEMNÍ
- NTL PLYNOVOD
- VEDENÍ VEŘEJNÉHO OSVĚTLENÍ
- NOVÉ VODOVODNÍ ŘADY (ŘEŠÍ DOKUMENTACE DOLNÍ A HORNÍ CHOBOLICE – VODOVOD)
- NOVÉ VODOVODNÍ ŘADY (ŘEŠÍ DOKUMENTACE DOLNÍ A HORNÍ CHOBOLICE – VODOVOD)
- NOVÉ VODOVODNÍ ŘADY (ŘEŠÍ DOKUMENTACE DOLNÍ A HORNÍ CHOBOLICE – VODOVOD)

LEGENDA–NÁVRH

- NAVRHOVANÉ PŘÍPOJKY VODOVODU – VEŘEJNÁ ČÁST
- VODOMĚRNÁ ŠACHTA TYPOVÁ MIN.ROZMĚRY 1,2x1,0x1,6m

POZN. STÁVAJÍCÍ NAPOJENÍ VNITŘNÍCH ROZVODŮ KE STUDNI BUDE PO REALIZACI PŘÍPOJKY U KAŽDÉHO DOMU ODPOJENO

SOUŘADNICOVÝ SYSTÉM JTSK
VÝŠKOVÝ SYSTÉM BALT P.V.




SVIS TCE, spol. s r.o.

ZA CHLUMEM 814
418 01 BÍLINA

VYPRACOVAL: Ing. Los	ZODPOVĚDNÝ PROJEKTANT: Ing. Jan Los	HLAVNÍ INŽENÝR PROJEKTU: Ing. Jan Los	MANAŽER ÚTVARU: Ing. Hájek	TECHNICKÁ KONTROLA: Ing. Jan Los
INVESTOR: Obec Liběšice		KRAJ: Ústecký	FORMÁT:	2 x A4
PŘÍLOHA: PODROBNÁ SITUACE DOLNÍ CHOBOLICE – ČÁST 3			DATUM:	08/2026
			STUPEŇ:	DPS
			ČÍSLO ZAKÁZKY:	18/2026
AKCE: DOLNÍ A HORNÍ CHOBOLICE – VODOVODNÍ PŘÍPOJKY		MĚŘÍTKO: 1:250	ČÍSLO VÝKRESU: D.2.6	ČÍSLO PARÉ:

HORNÍ CHOBOLICE

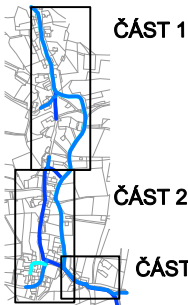

DOLNÍ CHOBOLICE

