


LEGENDA MÍSTNOSTÍ

Č. M.	MÍSTNOST
1.01	CHODBA
1.01a	CHODBA
1.02	SKLADIŠTĚ
1.01b	RESTAURACE – CHODBA
1.03	RESTAURACE
1.04	RESTAURACE – PŘÍPRAVNA
1.05	RESTAURACE – SKLAD
1.06	RESTAURACE – SKLAD
1.07	RESTAURACE – SCHODY ZÁSOB.
1.08	RESTAURACE – WC ŽENY
1.09	RESTAURACE – SCHODY VSTUP
1.10	RESTAURACE – PŘEDSÍŇ WC MUŽI
1.11	RESTAURACE – MUŽ. PŘÍSLUŠN.
1.12	RESTAURACE – MUŽ. WC
1.13	RESTAURACE – OBLUČ. KONTROLA
1.14	PROJEKČ. – SPRCHA
1.15	PROJEKČ. – WC + OBLUČ.
1.16	PROJEKČ. – CHODBA
1.17	PROJEKČ.
1.18	PROJEKČ. – SKLAD
1.19	PROJEKČ. – SKLAD
1.20	PROJEKČ. – ZÁSLED. RAMPA
1.21	PROJEKČ. – SKLAD OBLUČ.
1.22	PROJEKČ. – SKLAD OBLUČ.

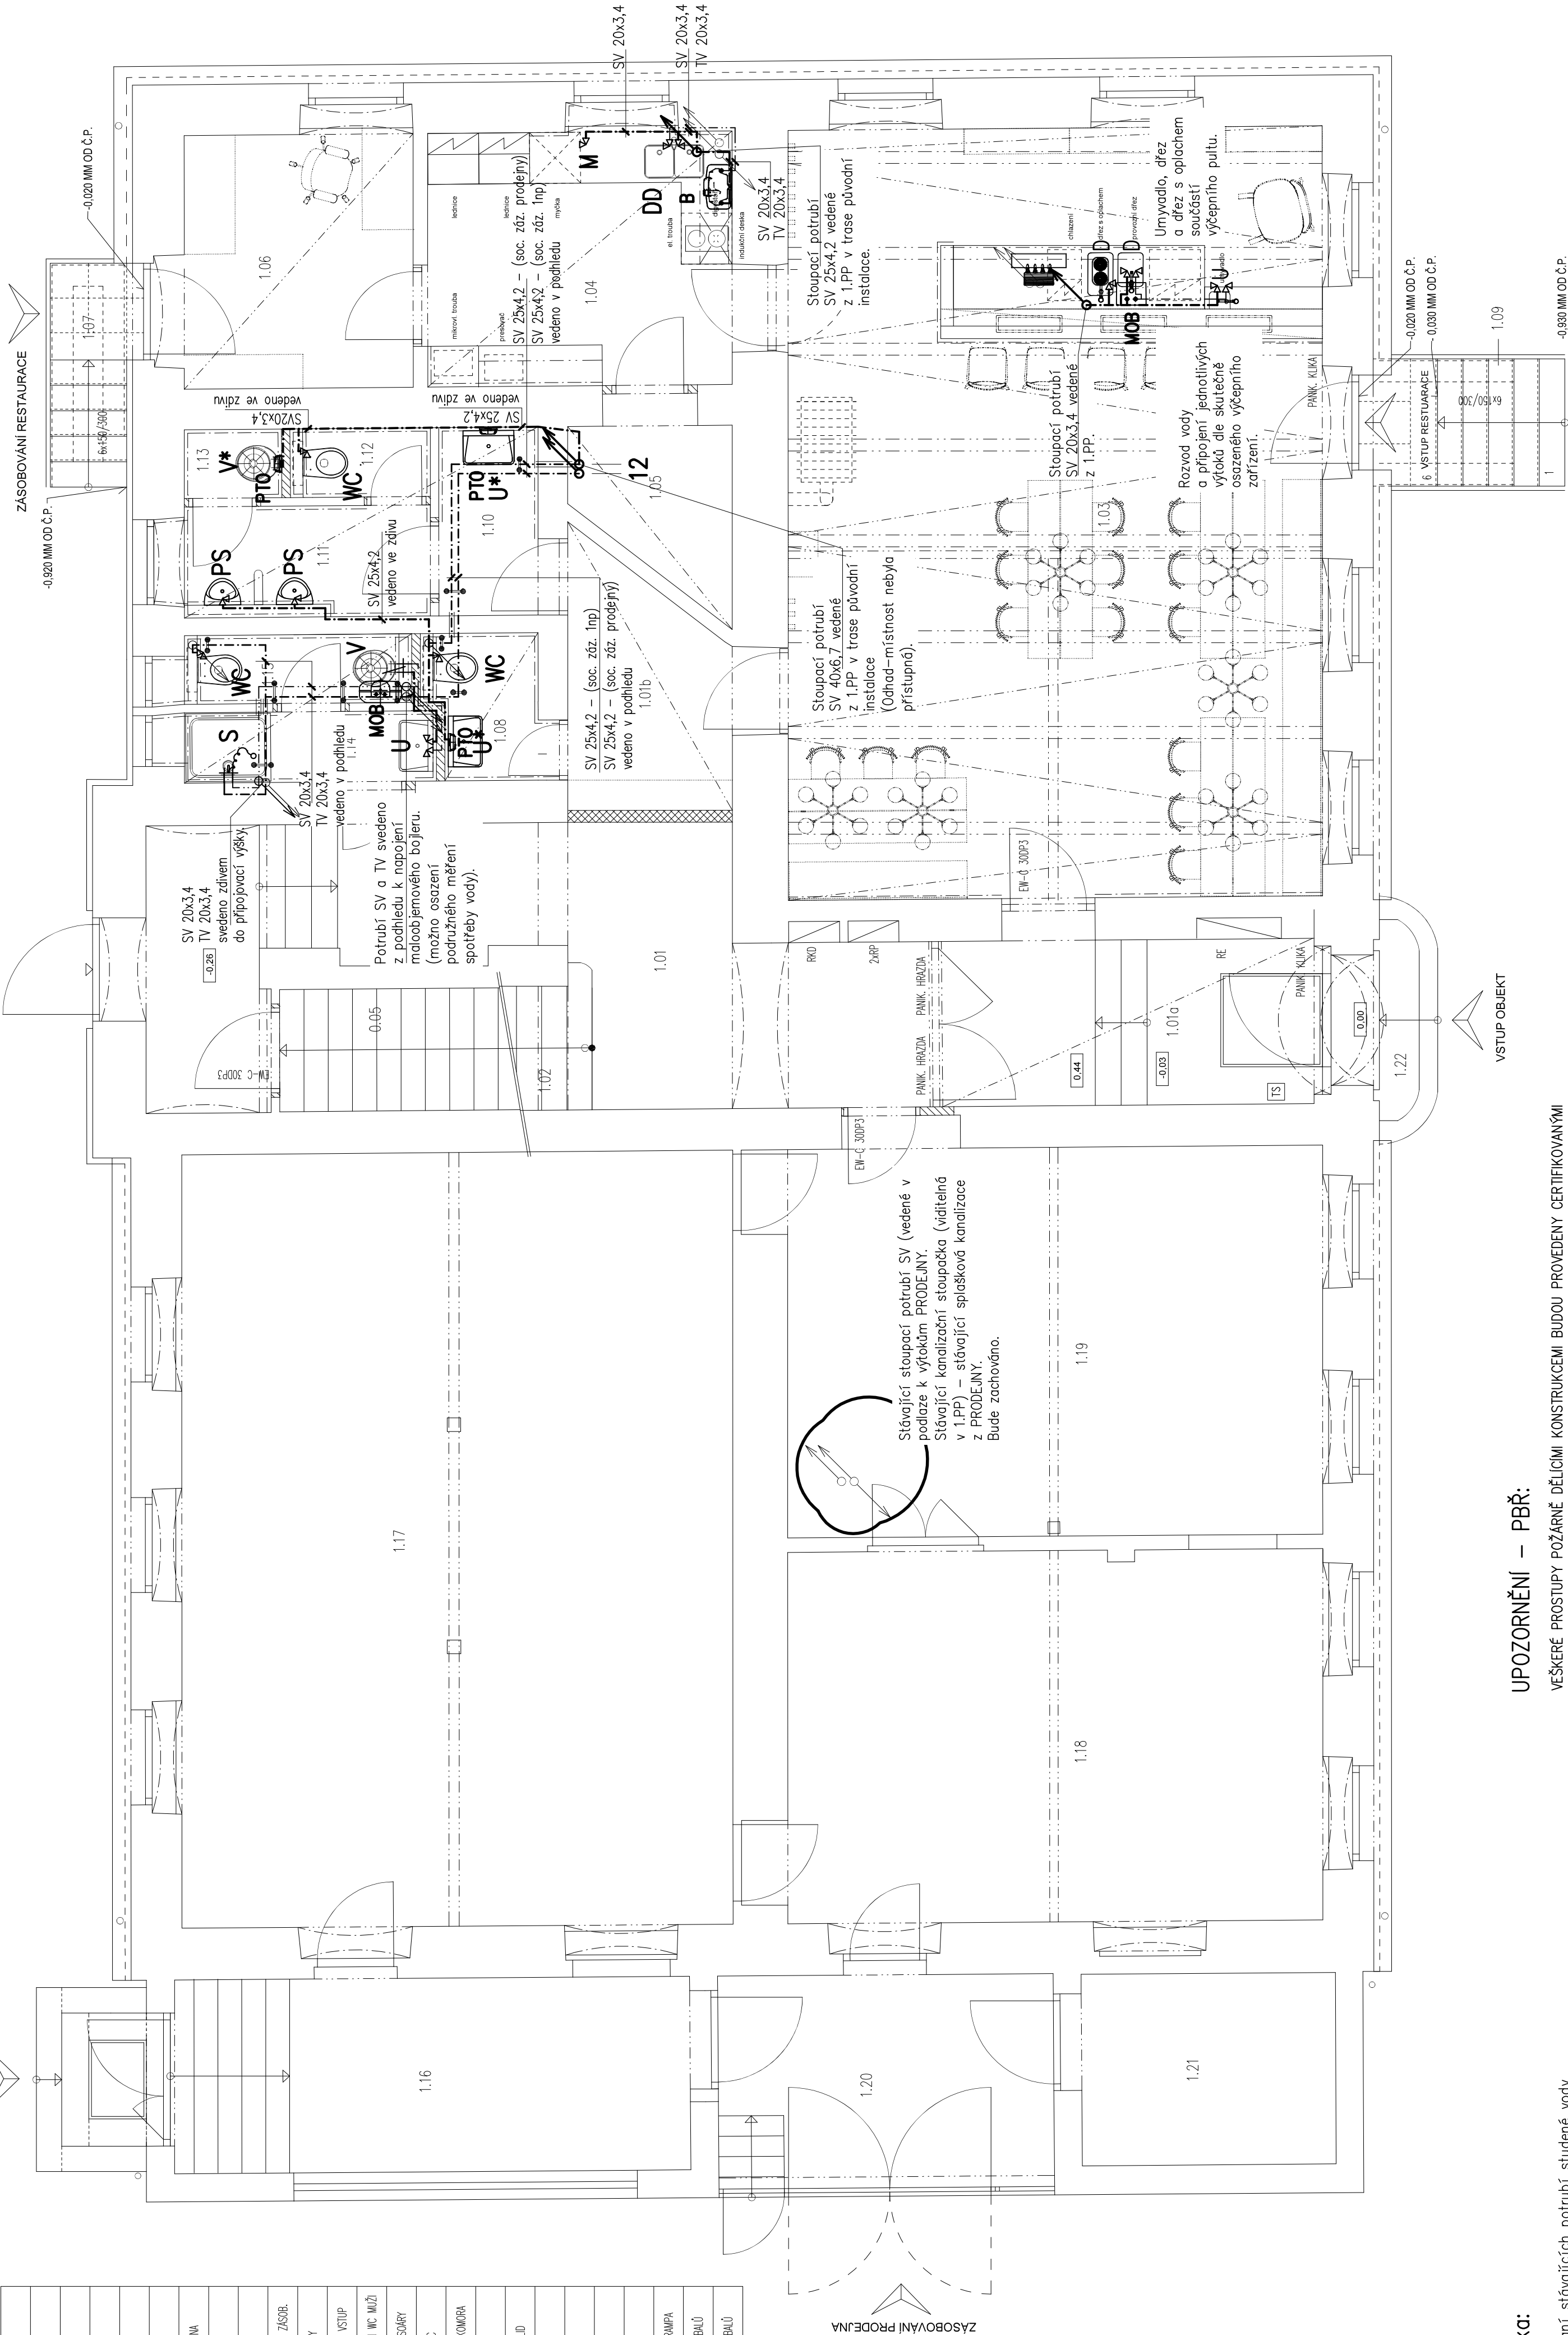

LEGENDA POTRUBÍ:

- ROZVOD VODY NAVRŽEN Z TRUB PPr – PN20
- X — RUŠENÉ/DEMONTOVANÉ POTRUBÍ STUDENÉ VODY
 - — STÁVAJÍCÍ POTRUBÍ STUDENÉ VODY – POZINK
 - - - - POTRUBÍ STUDENÉ VODY – PPr, PN20
 - . - . POTRUBÍ TEPLÉ VODY – VNITŘNÍ ROZVOD PN20 PPr

TEPELNÉ IZOLACE POTRUBÍ

- Potrubi vedené v drážce nebo v konstrukci Ø20-Ø32 pěnový polyethylen tl.13 mm
- Potrubi vedené po povrchu konstrukci, nebo zavěšené potrubí – studená voda
- Ø20-Ø50 pěnový polyethylen tl.13 mm
- Potrubi vedené po povrchu konstrukci, nebo zavěšené potrubí – teplá voda
- Ø20-Ø50 kameninová vata s AL. opletem tl.30 mm

LEGENDA ZAŘÍZOVACÍCH PŘEDMĚTŮ

- WC** KLOZET závěsný + horní ovládací tlačítko
spachovací podomítková souprava na stěnu
- PS** PISOAR závěsný + montážní prvek pro pisoár
spachovací podomítková souprava, pisoárová zápachová uzávěrka
- U** UMYVADLO + stojánková umyvadlová baterie + sifon dn40
+ 2 x přípojovací hadičky, 2 x rohový ventil
- U*** UMYVADLO + směšovací beztlakové baterie stojánkové
pro elektrické ohříváče vody s otevřeným výtokem typu BTO a PTO
+ 3 x přípojovací hadičky, 1 x rohový ventil + sifon dn40
- S** SPRCHOVÝ KOUT + nástěnná sprchová baterie + sprchová vanička
- D** DŘEZ JEDNODUCHÝ – součástí kuchyňské sestavy, sifon dřezový dn50,
dřezová baterie stojánková páková, 2x rohový ventil s přípojovací hadicí
- DD** DŘEZ DVOJITÝ – součástí kuchyňské sestavy, sifon dvojitý dřezový dn50,
dřezová baterie stojánková páková, 2x rohový ventil s přípojovací hadicí
- M** MYČKA – Podomítková vodní zápachová uzávěrka s tvarovkou
pro přívod vody HL405, pračkový rohový ventil
- Vý** VÝLEVKA keramická, samostatně stojící se zadním odpadem
+ nástěnná baterie s dlouhým ramínkem + rohový ventil
- V*** VÝLEVKA keramická, samostatně stojící se zadním odpadem
+směšovací beztlakové baterie nástěnná
pro elektrické ohříváče vody s otevřeným výtokem typu BTO a PTO
+ 3 x přípojovací hadičky, 1 x rohový ventil + sifon dn40
- B** BOJLER – Svislý elektrický ohříváč vody s keramickým topným tělesem
a možností instalace v blízkosti odběrných míst – objem 75 litru.
- MOB** MALOOBJEMOVÝ BOJLER – maloobjemový zásobníkový elektrický ohříváč vody
Umístění pod odběrné místo pro jedno nebo více odběrných míst
o objemu 15 litrů – výcepní pult (RESTAURACE).
Nástěnné provedení pro jedno nebo více odběrných míst o objemu 20 litrů
– soc. zázemise sprchou (pro PRODEJNU).
- PTO** PRŮTOKOVÝ ELEKTRICKÝ OHŘÍVAČ – průtokový elektrický ohříváč vody
pro jedno odběrné místo –umístění nad/pod odběrné místo.

Poznámka:

Při připojování stávajících potrubí studené vody, včetně stávajících výtoků mimo řešení čisticího rekongstrukci, nutno prověřit jejich stav a funkčnost.

Rozvod vody ve 2.NP jsou po rekonstrukci a zůstanou zachovány – nebude zasahováno.

Konečný typ zařizovacích předmětů je na výběru investora. Instalace rozvodů vody a okanalizování v kuchyni a v místě výcepního zařízení je nutná koordinace s gastro zařízením.

UPOZORNĚNÍ – PŘŘ:

VEŠKERÉ PROSTUPY POŽÁRNĚ DĚLICI KONSTRUKCEMI BUDOU PROVEDENY CERTIFIKOVANÝMI POŽÁRNÍMI UCPÁVKAMI S POŽÁRNÍ ODOLNOSTÍ DLE POŽÁRNÍ ODOLNOSTI STĚNOVÉ PŘÍPADNĚ STROPNÍ KONSTRUKCE

V KOMERČNÍCH PROSTORECH MAX. EI 60 MINUT V OSTATNÍCH ČÁSTECH.

PRO KONTROLU UCPÁVEK V SÁCHETECH A NAD POHLEDEM BUDOU OSAZENA REVIZNÍ DVÍŘKA. DVÍŘKA DO INSTALAČNÍCH SÁCHET JSOU NAVRŽENA S POŽÁRNÍ ODOLNOSTÍ EI 15 DP1 – DODÁVKA STAVBY. OSTATNÍ PODROBNOSTI – VIZ. PROJEKT PŘŘ.

VYPRACOVAL	J. Vávrová	DATUM	01/2025	STUPEŇ P.D.	DPS
SCHVÁLIL	P. Škarda				
STAVBA	STAVEBNÍ ÚPRAVY KULTURNÍHO DOMU č.p. 89 na p.č. 98 v k.ú. Rychnov nad Málší				
INVESTOR	OBEC DOLNÍ DVORŠTĚ, DOLNÍ DVORŠTĚ 62, 382 72 DOLNÍ DVORŠTĚ				
PROJESE	D.1.4.1 Zároveň technické instalace				
	MĚŘÍTKO 1:50				
	ZAK. ČÍSLO				
	POZNÁMKA				
OBSAH VÝKRESU	PŮDORYS 1.NP – VODOVOD				
	POČET A4 8				
	Č. VÝKRESU 1.4.1.08				