
 


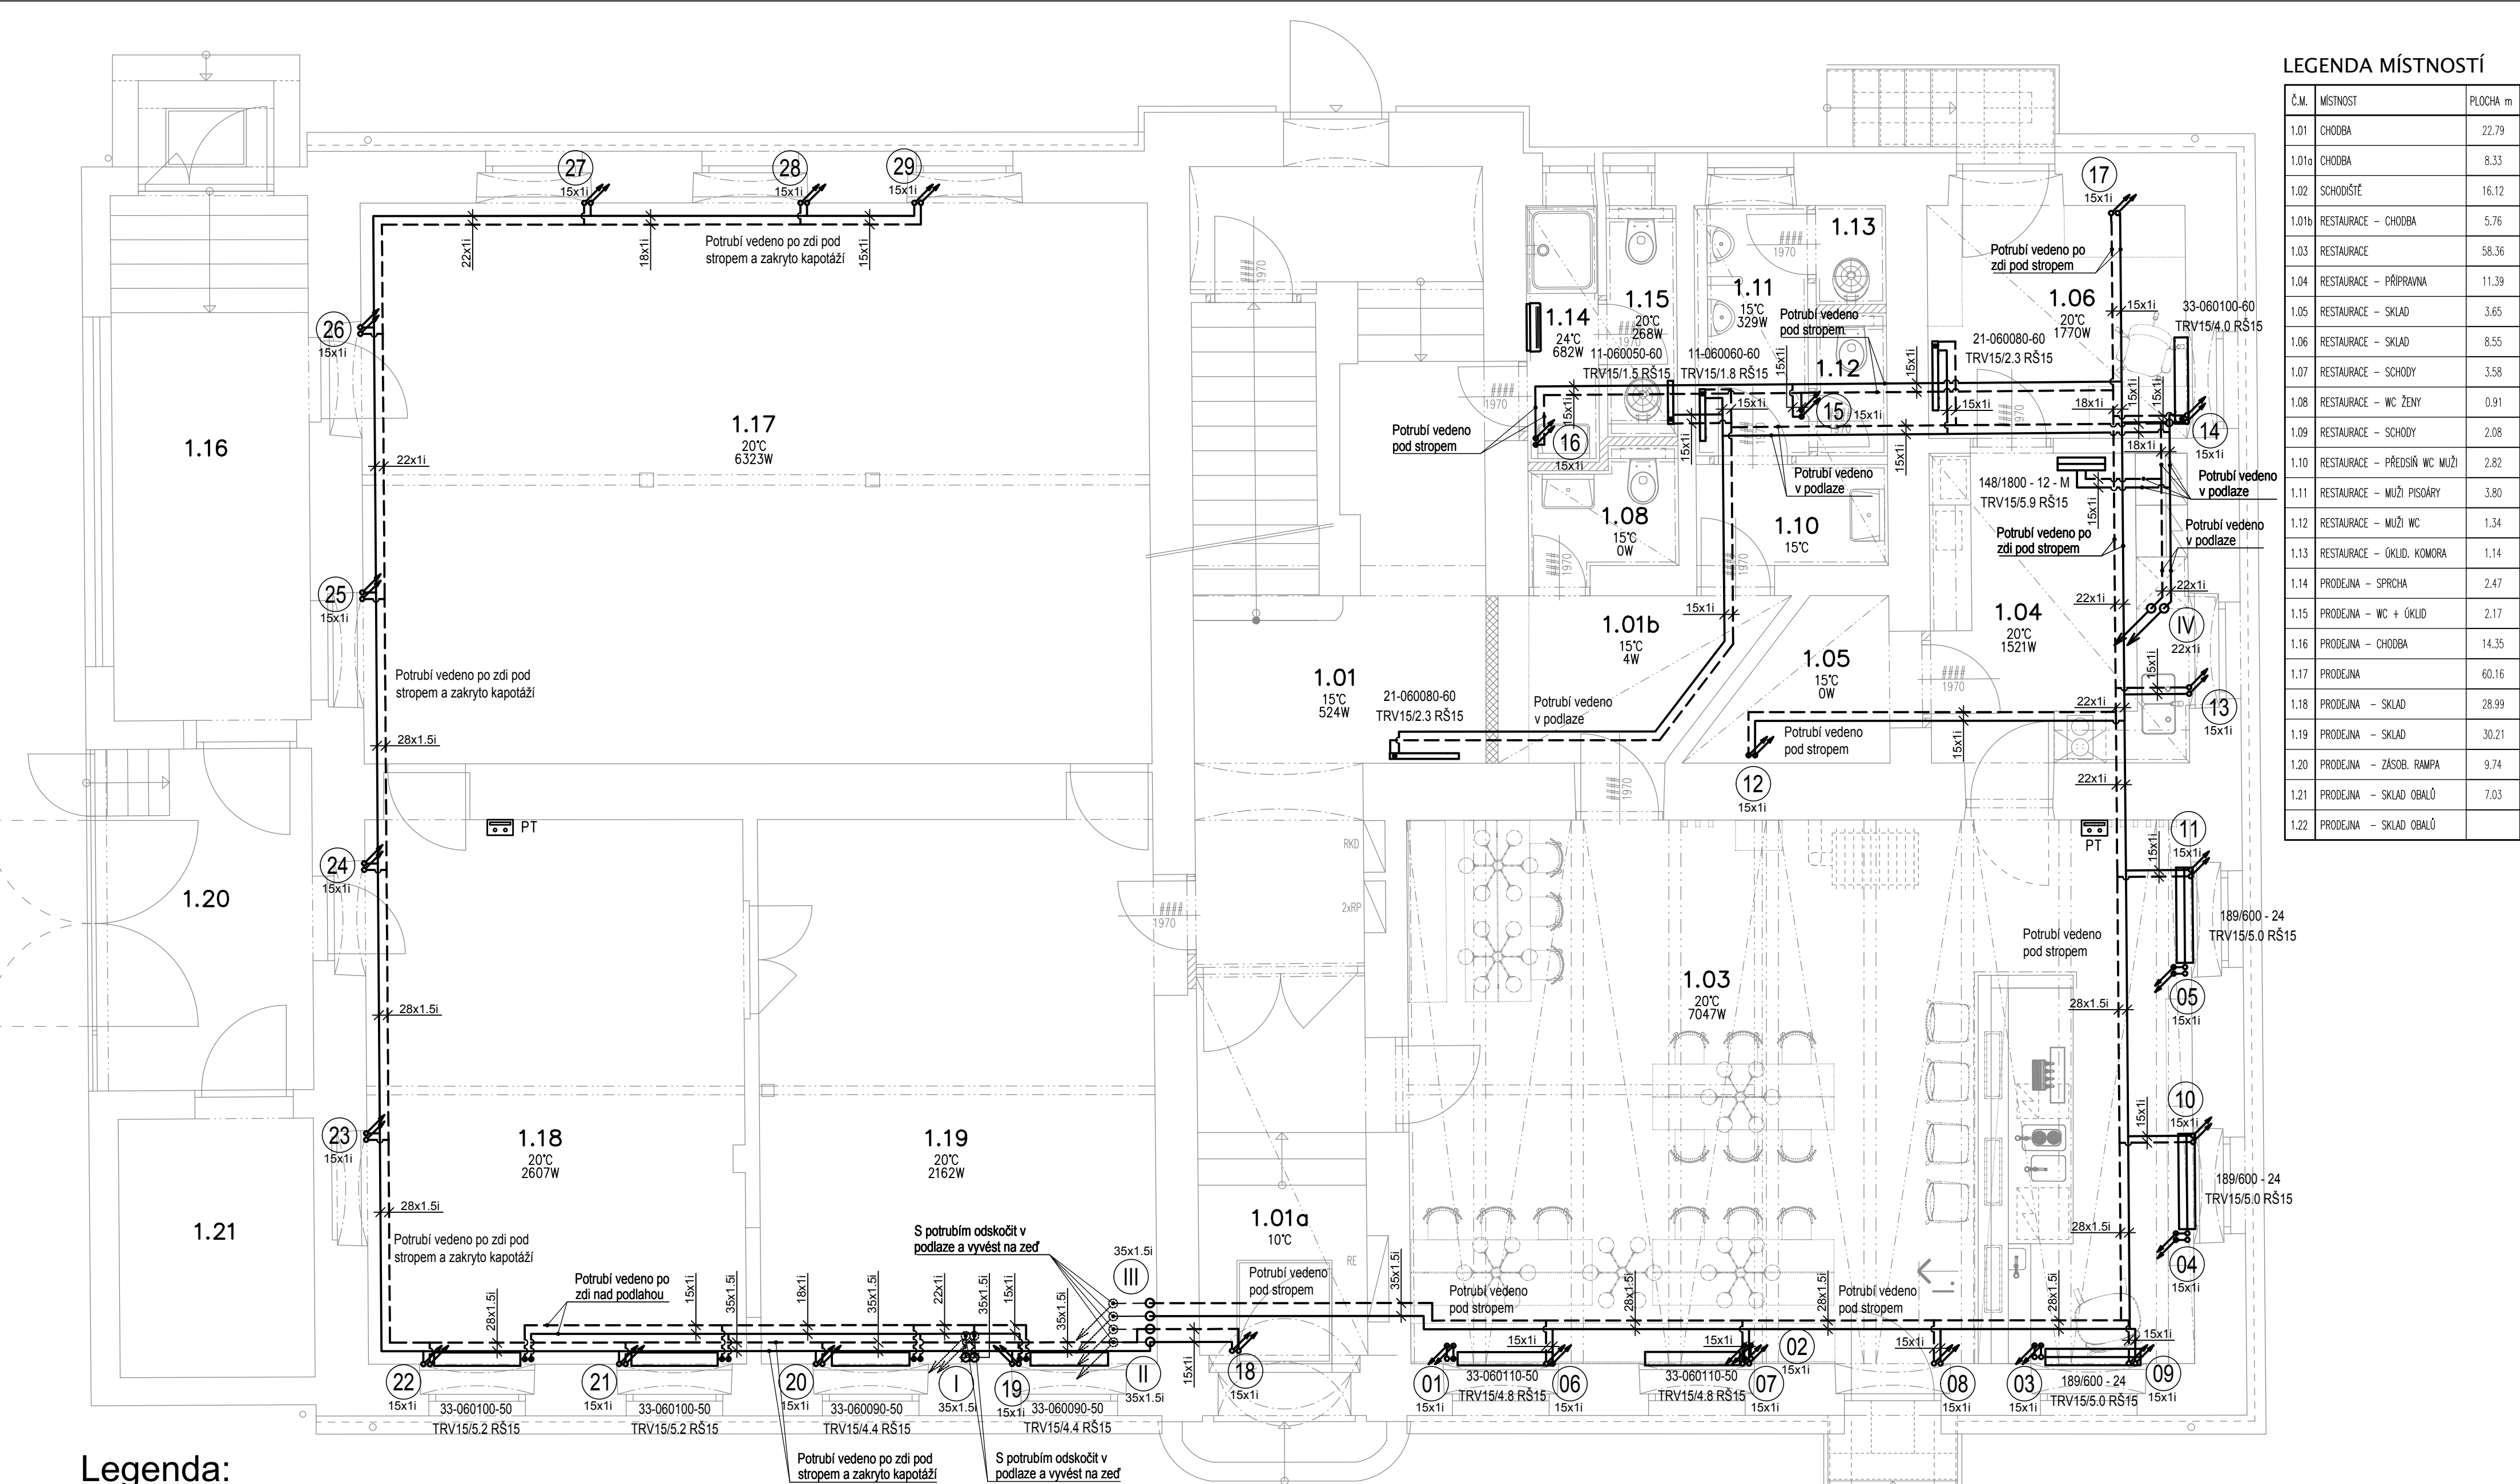

LEGENDA MÍSTNOSTÍ		
Č.M.	MÍSTNOST	PLOCHA m
1.01	CHODBA	22.79
1.01a	CHODBA	8.33
1.02	SCHODIŠTĚ	16.12
1.01b	RESTAURACE - CHODBA	5.76
1.03	RESTAURACE	58.36
1.04	RESTAURACE - PŘÍPRAVNA	11.39
1.05	RESTAURACE - SKLAD	3.65
1.06	RESTAURACE - SKLAD	8.55
1.07	RESTAURACE - SCHODY	3.58
1.08	RESTAURACE - WC ŽENY	0.91
1.09	RESTAURACE - SCHODY	2.08
1.10	RESTAURACE - PŘEDSÍŇ WC MUŽI	2.82
1.11	RESTAURACE - MUŽI PISOÁRY	3.80
1.12	RESTAURACE - MUŽI WC	1.34
1.13	RESTAURACE - ÚKLID. KOMORA	1.14
1.14	PRODEJNA - SPRCHA	2.47
1.15	PRODEJNA - WC + ÚKLID	2.17
1.16	PRODEJNA - CHODBA	14.35
1.17	PRODEJNA	60.16
1.18	PRODEJNA - SKLAD	28.99
1.19	PRODEJNA - SKLAD	30.21
1.20	PRODEJNA - ZÁSOB. RAMPA	9.74
1.21	PRODEJNA - SKLAD OBALŮ	7.03
1.22	PRODEJNA - SKLAD OBALŮ	

Legenda:



PT Prostorový termostat - programovatelný, týdenní
- dle dodavatele tepelného čerpadla
- 230V

- Deskové otopné těleso
 - Připojení boční
 - Připojovací závit G ½ vnitřní
 - Připojení na přívod: Termostatický ventil + termostatická hlavice
 - Připojení zpátečka: Radiátorové uzavírací šroubení (nastavení regulace při komplexní zkoušce)

- Deskové otopné těleso typu VK
 - Připojení pravé spodní
 - Připojovací závit G ½ vnitřní
 - Integrovaný rad. ventil + termostatická hlavice
 - Připojení rohové uzav. šroubení pro VK tělesa (nastavení regulace při komplexní zkoušce)

- Člankové otopné těleso
 - Připojení spodní na střed nebo boční
 - Připojovací závit G ½ vnitřní
 - Připojení: Termostatický ventil + termostatická hlavice
 - Připojení zpátečka: Radiátorové uzavírací šroubení (nastavení regulace při komplexní zkoušce)

- Nástěnný infrazářič
 - Max výkon 1,2 kW
 - Dodávka + montáž EI

VYPRACOVAL	P. Bálek	DATUM	01/2025	STUPEŇ P.D.	DPS
SCHVÁLIL	P. Škárda				
STAVBA	STAVEBNÍ ÚPRAVY KULTURNÍHO DOMU č.p. 89 na p.č. 98 v k.ú. Rychnov nad Malší				
INVESTOR	OBEČ DOLNÍ DVORIŠTĚ, DOLNÍ DVORIŠTĚ 62, 382 72 DOLNÍ DVORIŠTĚ				
PROFESE	D.1.4.2 Vytápění				
OBSAH VÝKRESU	Půdorys 1.NP				
					MĚŘÍTKO 1:50
					ZAK. ČÍSLO
					POZNÁMKA
					POČET A4 6
					Č. VÝKRESU D.1.4.2.2



Lannova 205/16
370 01 České Budějovice
cb-energo.cz