


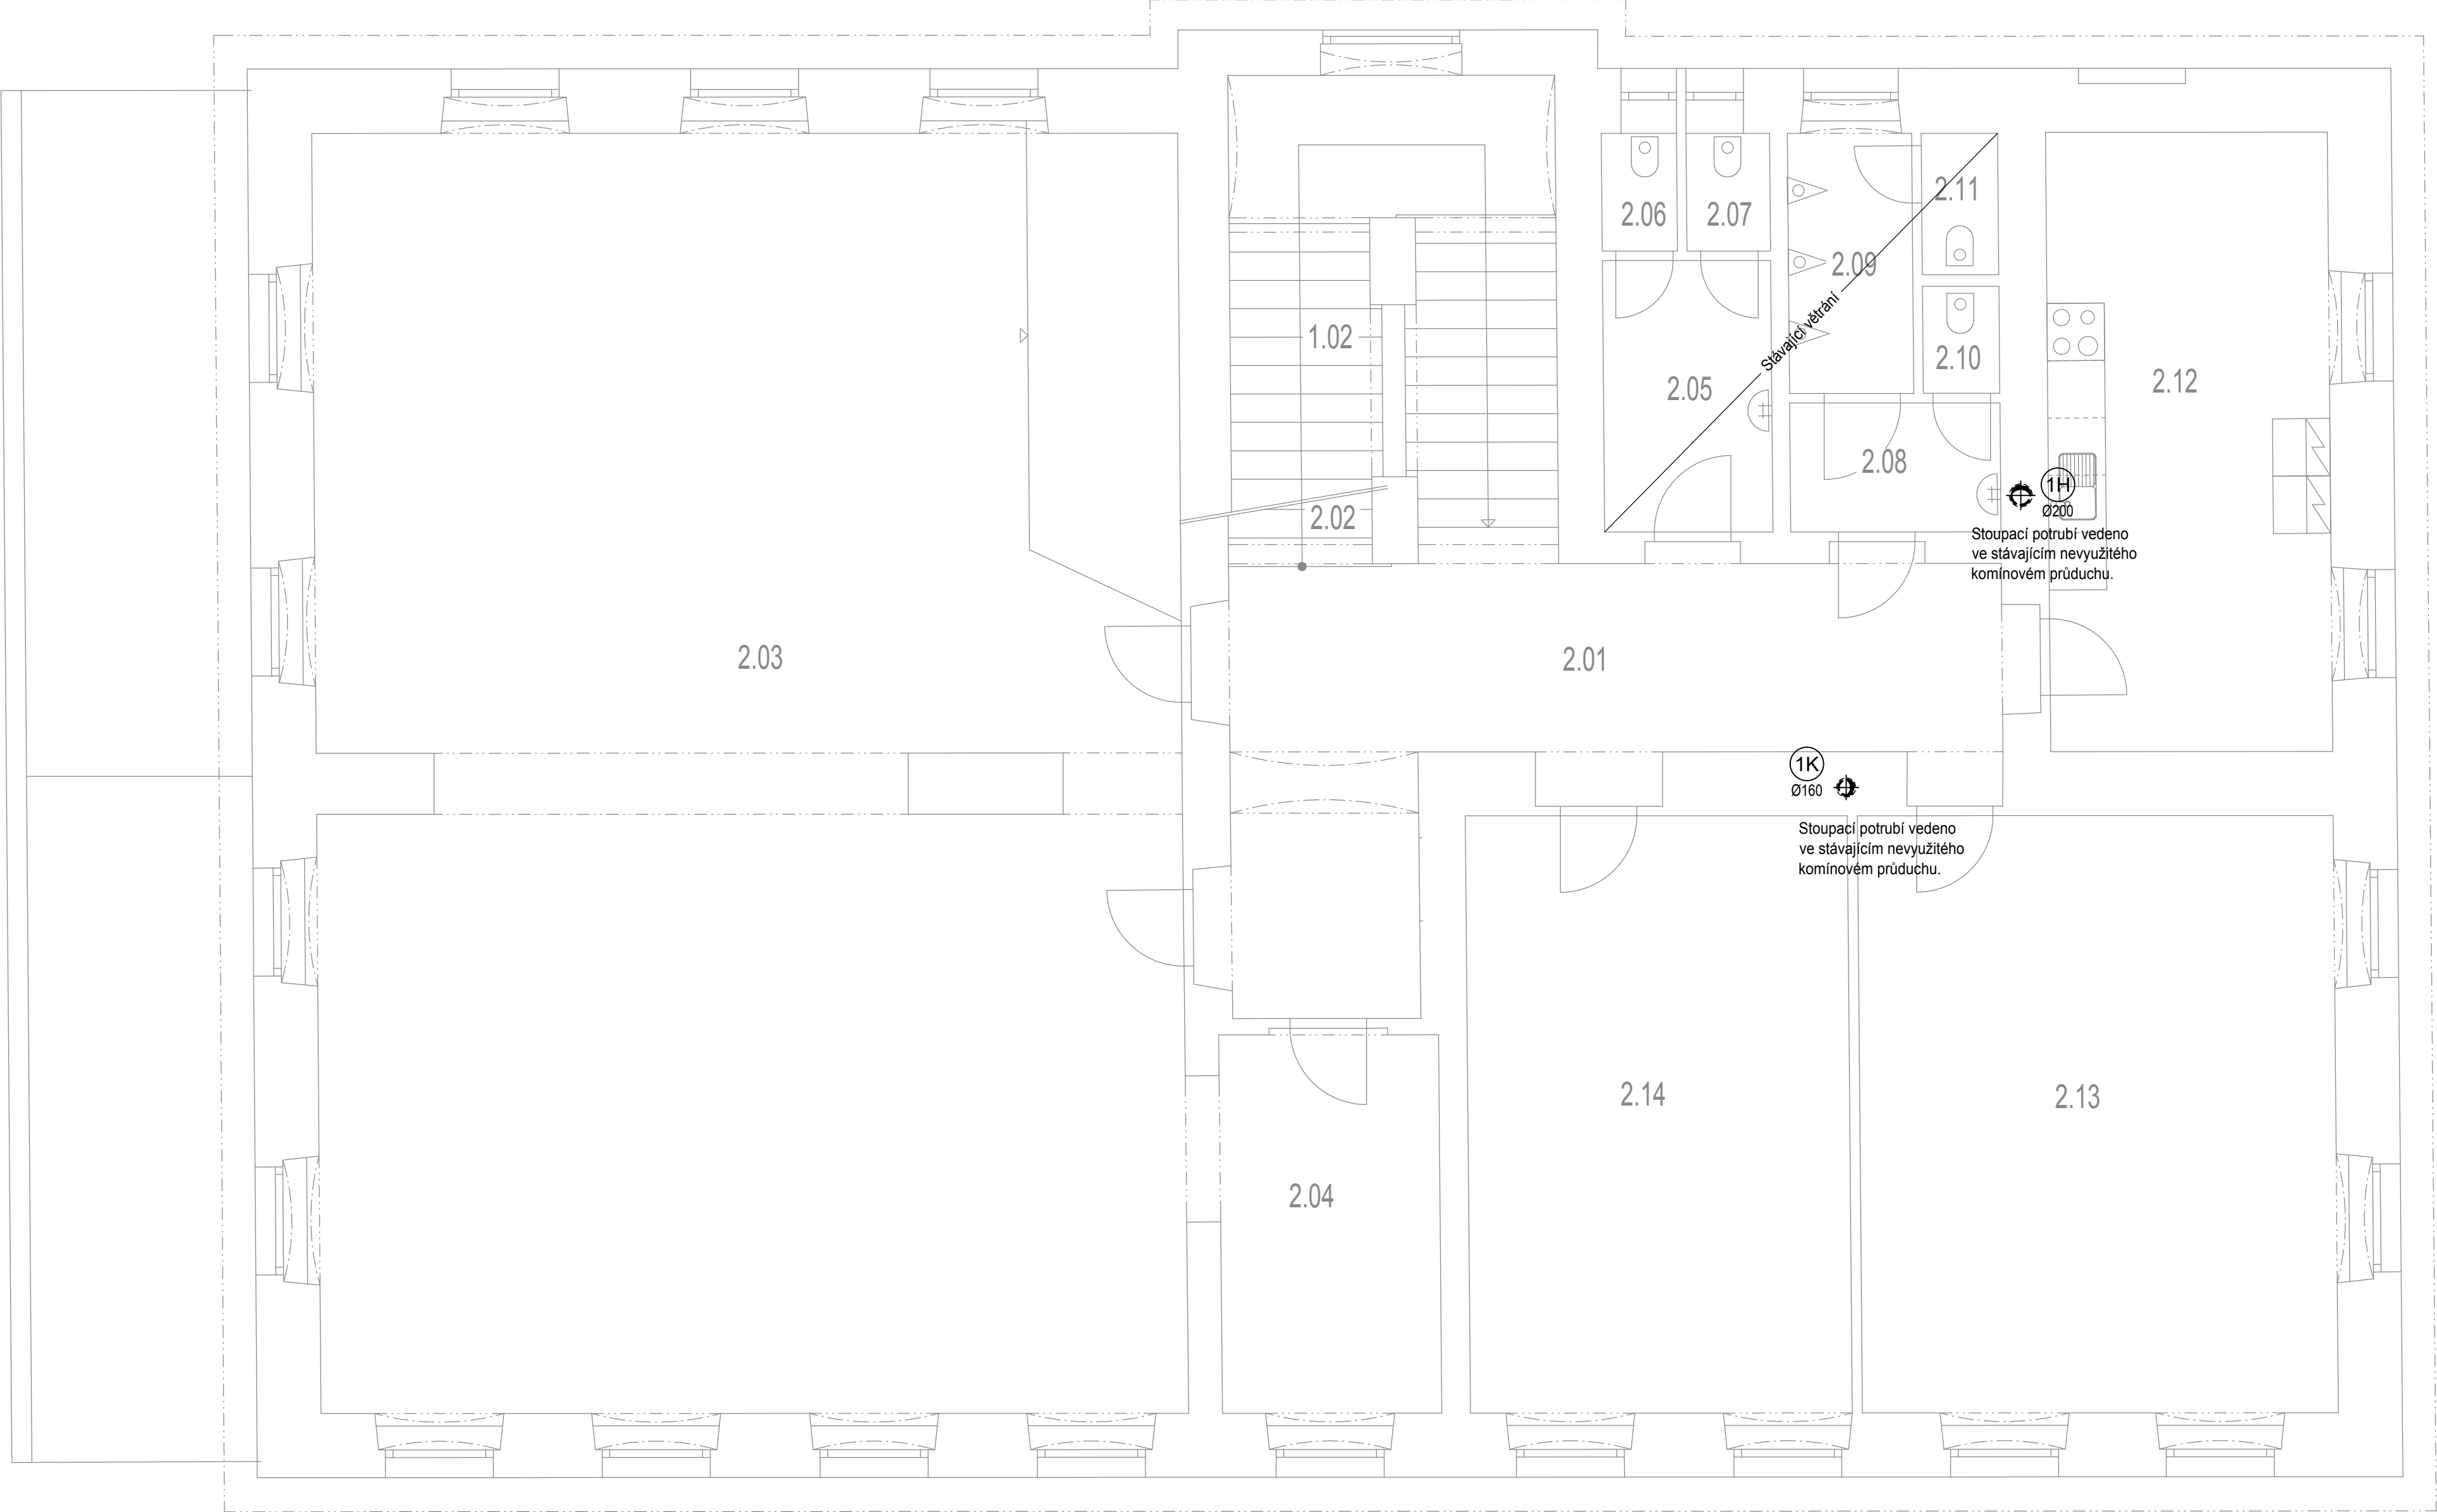

LEGENDA MÍSTNOSTÍ

Č.M.	MÍSTNOST	PLOCHA m
2.01	CHODBY	25.18
2.02	SCHODIŠTĚ	
2.03	SÁL	12.15
2.04	SÁL – ZÁZEMÍ	9.90
2.05	ŽENY – PŘEDSÍŇ WC	5.00
2.06	ŽENY WC	0.97
2.07	ŽENY WC	1.08
2.08	MUŽI – PŘEDSÍŇ WC	2.97
2.09	MUŽI – PISOÁRY	3.68
2.10	MUŽI WC	0.90
2.11	MUŽI WC	1.18
2.12	SÁL – PŘÍPRAVNA	19.43
2.13	KNIHOVNA	31.82
2.14	KLUBOVNA	25.32

Legenda:

Potrubí s přívodním vzduchem

Potrubí s odvodním vzduchem

Potrubí s akustickým útlumem

+100 m3/h

-100 m3/h

Množství přiváděného (+) /
odváděného (-) vzduchu

-90 m3/h

-30 m3/h

Množství odváděného vzduchu
při nárazovém větrání
Množství odváděného vzduchu
při trvalém větrání

-15 m3/h

Množství odváděného vzduchu
při trvalém větrání

Směr přiváděného vzduchu

Směr odváděného vzduchu

Tlumič hluku na kruhové potrubí

Přeslechový tlumič hluku - vsuvný

Požární zatěsnění

Zpětná klapka

Regulační klapka

Pružná přípojovací manžeta

Dveřní mřížka v horní + spodní části

Dveře bez prahu nebo dveřní mřížka

1K

Značení stoupacích potrubí
K = kuchyň
H = hygienické zázemí (koupelna, wc...)

Legenda zařízení:

Zař. č. 1.1 - Větrání hygienických zázemí:
Stropní ventilátor, pod omítku, s automatickou zpětnou klapkou, horní vývod, spínání společně se světlý + 10 min doběh, -50 m3/h; 100 Pa
230V / 27,3W / IPX5

Zař. č. 1.2 - Větrání hygienických zázemí:
Ventilátor do kruhového potrubí, Spínání společně se světlý + 10min doběh -200 m3/h, max 135 Pa
230V / 53W / IP44

Zař. č.1.3 - Větrání hygienických zázemí:
Přípojka digestoře s těsnou zpětnou klapkou a revizním kusem, digestoř bude dodávkou kuchyňského studia, -150 m3/h ; 50Pa

Zař. č. 1.4 - Jímka kondenzátu:
Dno stoupacího potrubí, Napojit na ZTI

VYPRACOVAL	P. Bálek		DATUM	STUPEŇ P.D.	 CBEnergo ENERGIE S ROZUMEM Lannova 205/16 370 01 České Budějovice cb-energo.cz	
SCHVÁLIL	P. Škarda		01/2025	DPS		
STAVBA	STAVEBNÍ ÚPRAVY KULTURNÍHO DOMU č.p. 89 na p.č. 98 v k.ú. Rychnov nad Malší					
INVESTOR	OBEČ DOLNÍ DVORIŠTĚ, DOLNÍ DVORIŠTĚ 62, 382 72 DOLNÍ DVORIŠTĚ					
PROFESE	D.1.4.3 Vzduchotechnika					
OBSAH VÝKRESU Púdorys 2.NP					MĚŘÍTKO 1:50	
					ZAK. ČÍSLO	
					POZNÁMKA	
					POČET A4 6	Č. VÝKRESU D.1.4.3.2