


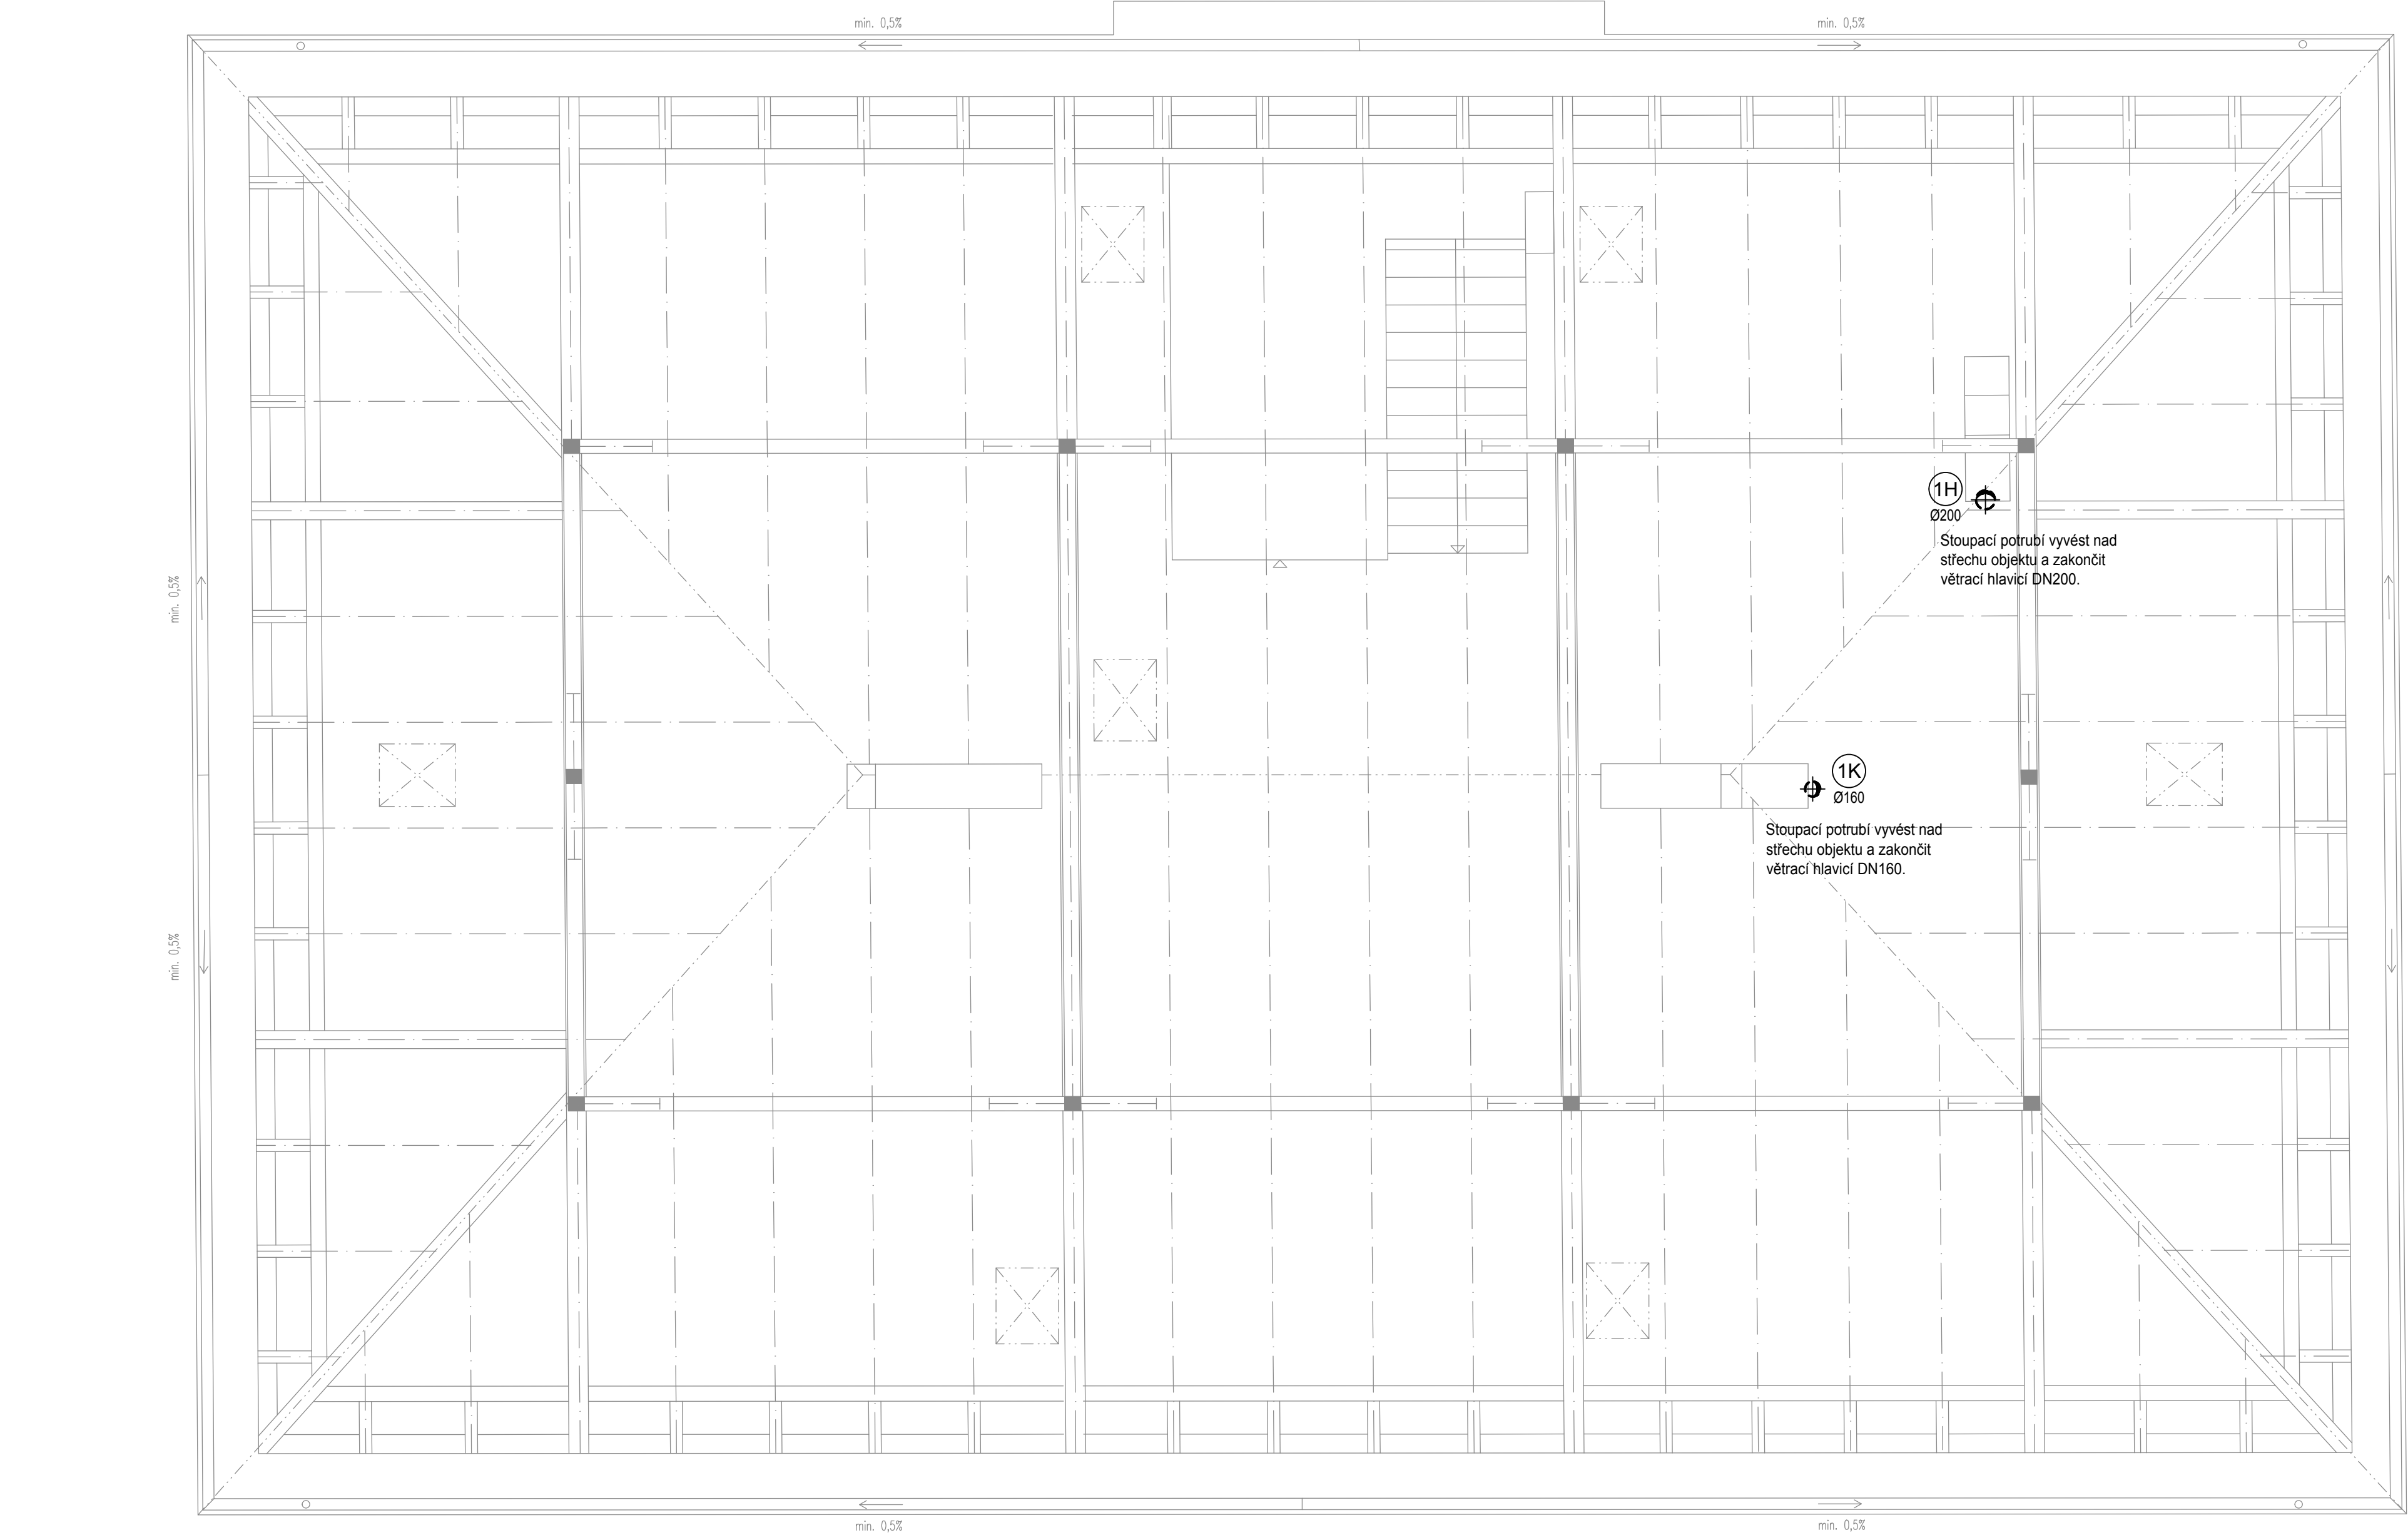

Legenda:

Potrubí s přívodním vzduchem

Potrubí s odvodním vzduchem

Potrubí s akustickým útlumem

Množství přiváděného (+) / odváděného (-) vzduchu

Množství odváděného vzduchu při nárazovém větrání
Množství odváděného vzduchu při trvalém větrání

Množství odváděného vzduchu při trvalém větrání

Směr přiváděného vzduchu

Směr odváděného vzduchu

Tlumič hluku na kruhové potrubí

Přeslechový tlumič hluku - vsuvný

Požární zatěsnění

Zpětná klapka

Regulační klapka

Pružná přípojovací manžeta

Dveřní mřížka v horní + spodní části

Dveře bez prahu nebo dveřní mřížka

Značení stoupacích potrubí
K = kuchyň
H = hygienické zázemí (koupelna, wc...)

Legenda zařízení:

Zař. č. 1.1 - Větrání hygienických zázemí:
Stropní ventilátor, pod omítku, s automatickou zpětnou klapkou, horní vývod, spínání společně se světlý + 10 min doběh, -50 m3/h; 100 Pa
230V / 27,3W / IPX5

Zař. č. 1.2 - Větrání hygienických zázemí:
Ventilátor do kruhového potrubí, Spínání společně se světlý + 10min doběh -200 m3/h, max 135 Pa
230V / 53W / IP44

Zař. č.1.3 - Větrání hygienických zázemí:
Přípojka digestoře s těsnou zpětnou klapkou a revizním kusem, digestoř bude dodávkou kuchyňského studia, -150 m3/h ; 50Pa

Zař. č. 1.4 - Jímka kondenzátu:
Dno stoupacího potrubí, Napojit na ZTI

VYPRACOVAL	P. Bálek		DATUM	STUPEŇ P.D.	 CBEnergy ENERGIE S ROLÍ Lannova 205/16 370 01 České Budějovice cb-energo.cz	
SCHVÁLIL	P. Škarda		01/2025	DPS		
STAVBA	STAVEBNÍ ÚPRAVY KULTURNÍHO DOMU č.p. 89 na p.č. 98 v k.ú. Rychnov nad Malší					
INVESTOR	OBEČ DOLNÍ DVORIŠTĚ, DOLNÍ DVORIŠTĚ 62, 382 72 DOLNÍ DVORIŠTĚ					
PROFESE	D.1.4.3 Vzduchotechnika					
OBSAH VÝKRESU					MĚŘÍTKO 1:50	
					ZAK. ČÍSLO	
Půdorys půdního prostoru					POZNÁMKA	
					POČET A4 6	Č. VÝKRESU D.1.4.3.3

ENERGIE S ROZUMEM
Lannova 205/16
370 01 České Budějovice
cb-energo.cz