


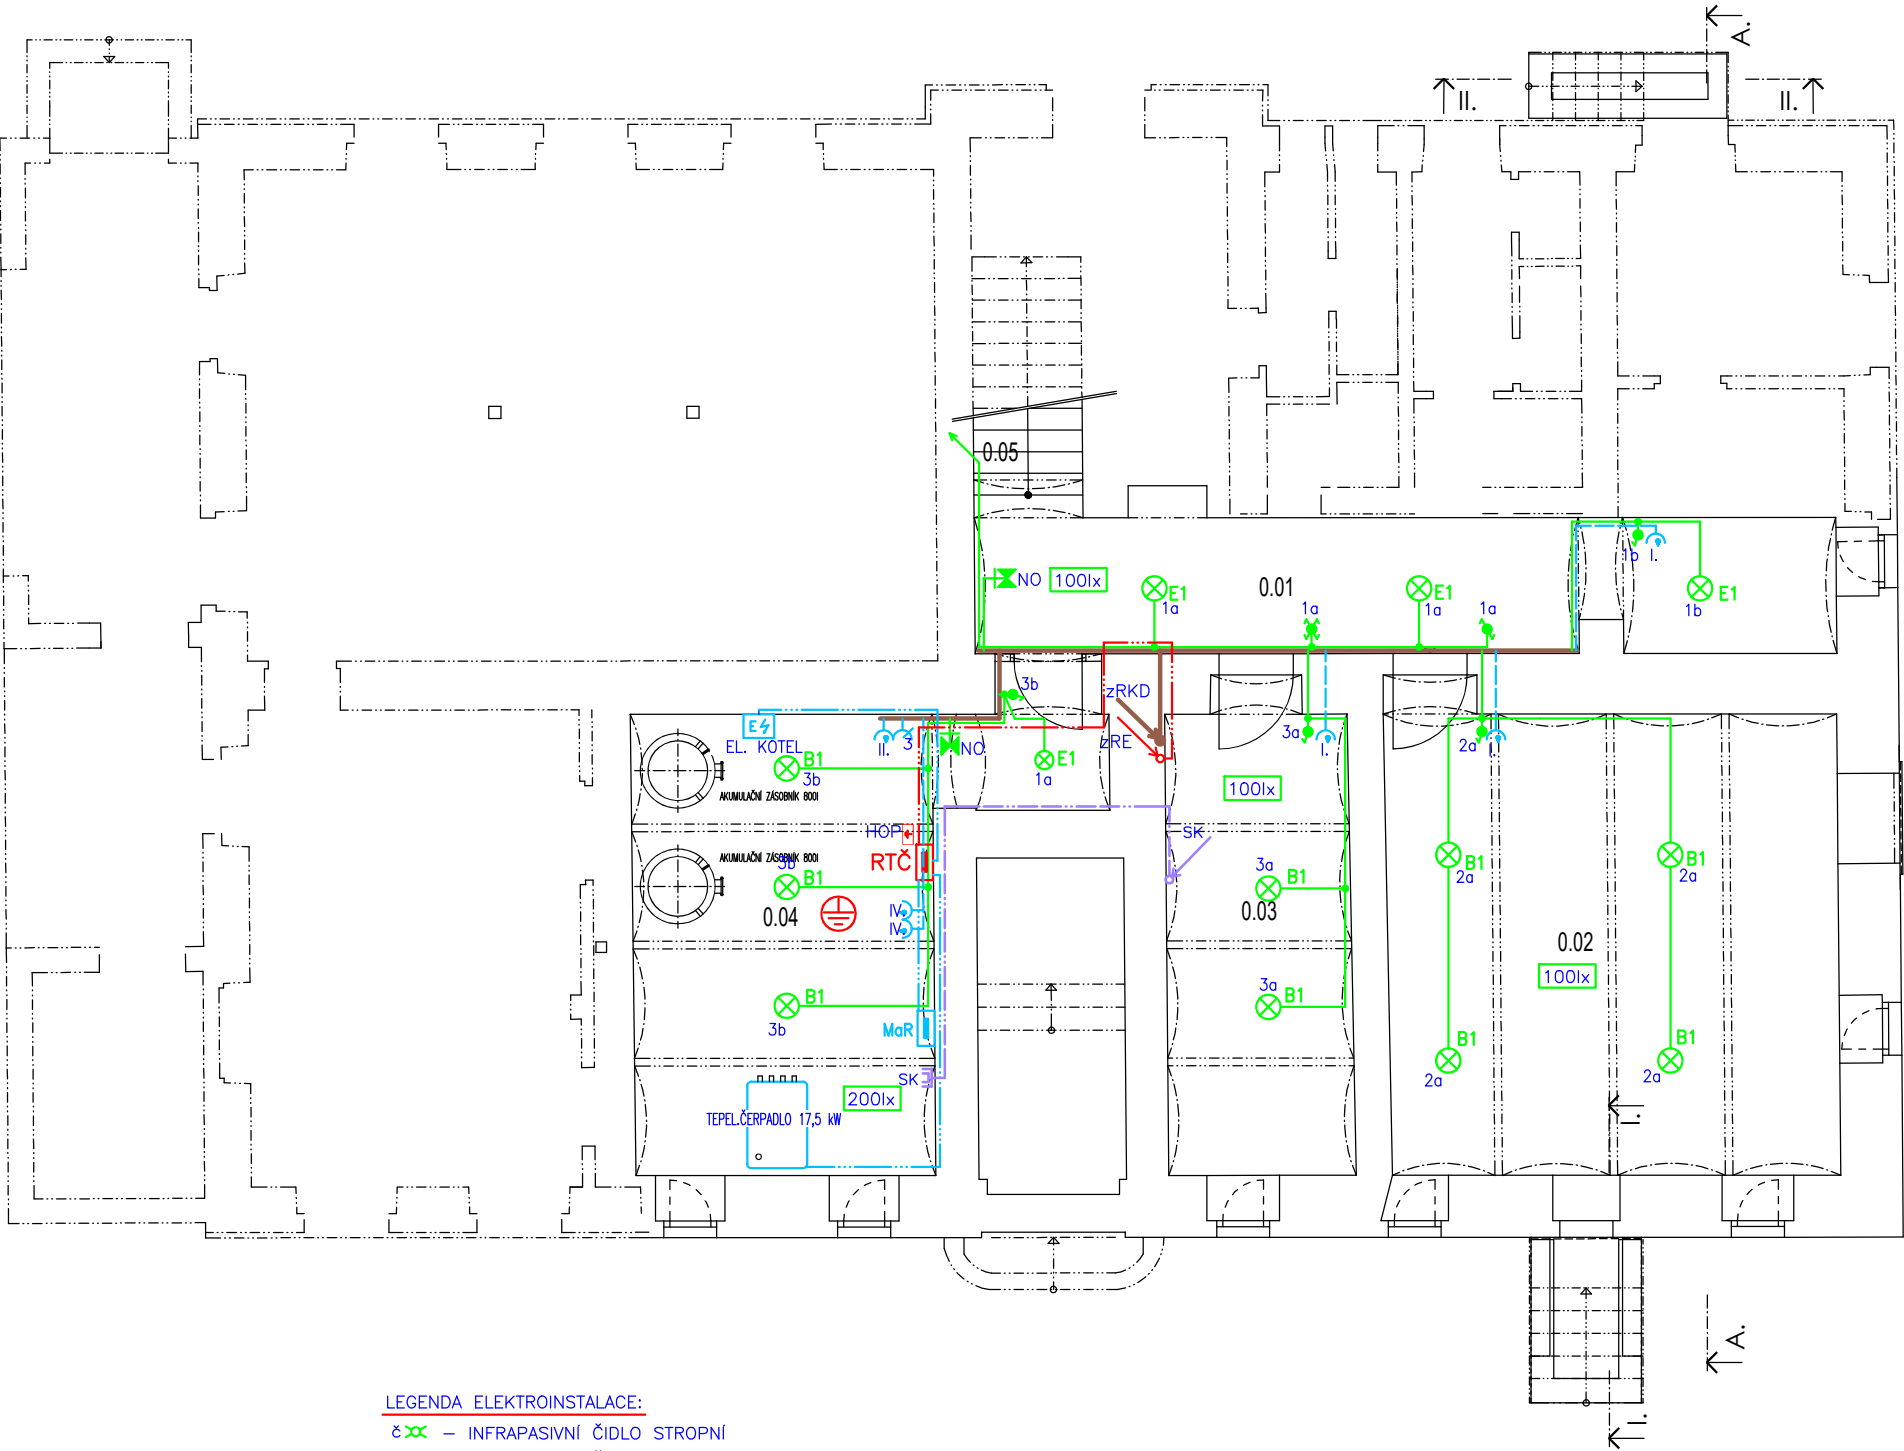

LEGENDA MÍSTNOSTÍ

Č.M.	MÍSTNOST	PLOCHA m
0.01	CHODBA	24,50
0.02	SKLAD	38,57
0.03	SKLAD	15,54
0.04	TECHNICKÁ MÍSTNOST	24,68
0.05	SCHODIS	4,54

LEGENDA ELEKTROINSTALACE:

- čxx – INFRAPASIVNÍ ČIDLO STROPNÍ
- čx – INFRAPASIVNÍ ČIDLO nástěnné IP44
- čx – VYPÍNAČE, OVLADAČE OSVĚTLENÍ IP20
- čx – VYPÍNAČE, OVLADAČE OSVĚTLENÍ IP43
- čx – TLAČÍTKO – OVLÁDÁNÍ OSVĚTLENÍ
- čx – ZÁSUVKA 230V/16A IP20
- čx – ZÁSUVKA 230V/16A IP43
- čx – ZÁSUVKA 400V/16A IP20
- čx – VÝVOD ELEKTRO 1F/3F
- čx – VENTILÁTOR VZT – PŘÍVOD 4Jx1,5
- HOP – HLAVNÍ OCHRANNÉ POSPOJENÍ
- čx – DOPLŇUJÍCÍ POSPOJOVÁNÍ
- R – ROZVADĚČ

- ROZVODY SVĚTELNÉ INSTALACE – CYKY 3–5Jx1,5
- ROZVODY SVĚTELNÉ INSTALACE OVLÁDACÍ – CYKY 5Jx1,5
- ROZVODY 230V – CYKY 3Jx2,5
- ROZVODY 400V – VIZ. PD
- ROZVODY HDV DLE SCHEMA
- ROZVODY PRO ZAŘÍZENÍ PBZ – KABEL CXKH–V–P60

	PROJEKTOVÝ A INŽENÝRSKÝ ATELIER ČECHOVA 59, Č. BUDĚJOVICE		HL.PROJ.: ING.ARCH. DAVID SMRČKA	
			ZODP.PROJ.: ING. JIŘÍ PRŮŠA PETR BÜRGER DiS	
	STAVBA: STAVEBNÍ ÚPRAVY KULTURNÍHO DOMU č.p.89 na p.č. 98 v k.ú. Rychnov nad Malší		KRESLIL: JIŘÍ SOBOTA	
	ČÁST PROJEKTU: D.1.4.4 ELEKTROINSTALACE SILNOPROUD			
VÝKRES: PŮDORYS 1.PP		MĚŘÍTKO: 1:100	VYHOTOVENÍ:	
ČÍSLO ZAK.: —	STUPEŇ: DPS	DATUM: 1/2025		
INVESTOR: OBEC DOLNÍ DVOŘIŠTĚ DOLNÍ DVOŘIŠTĚ 62, 382 72		FORMÁT: 2xA4	ČÍSLO PŘÍL.: D.1.4.4.1	