


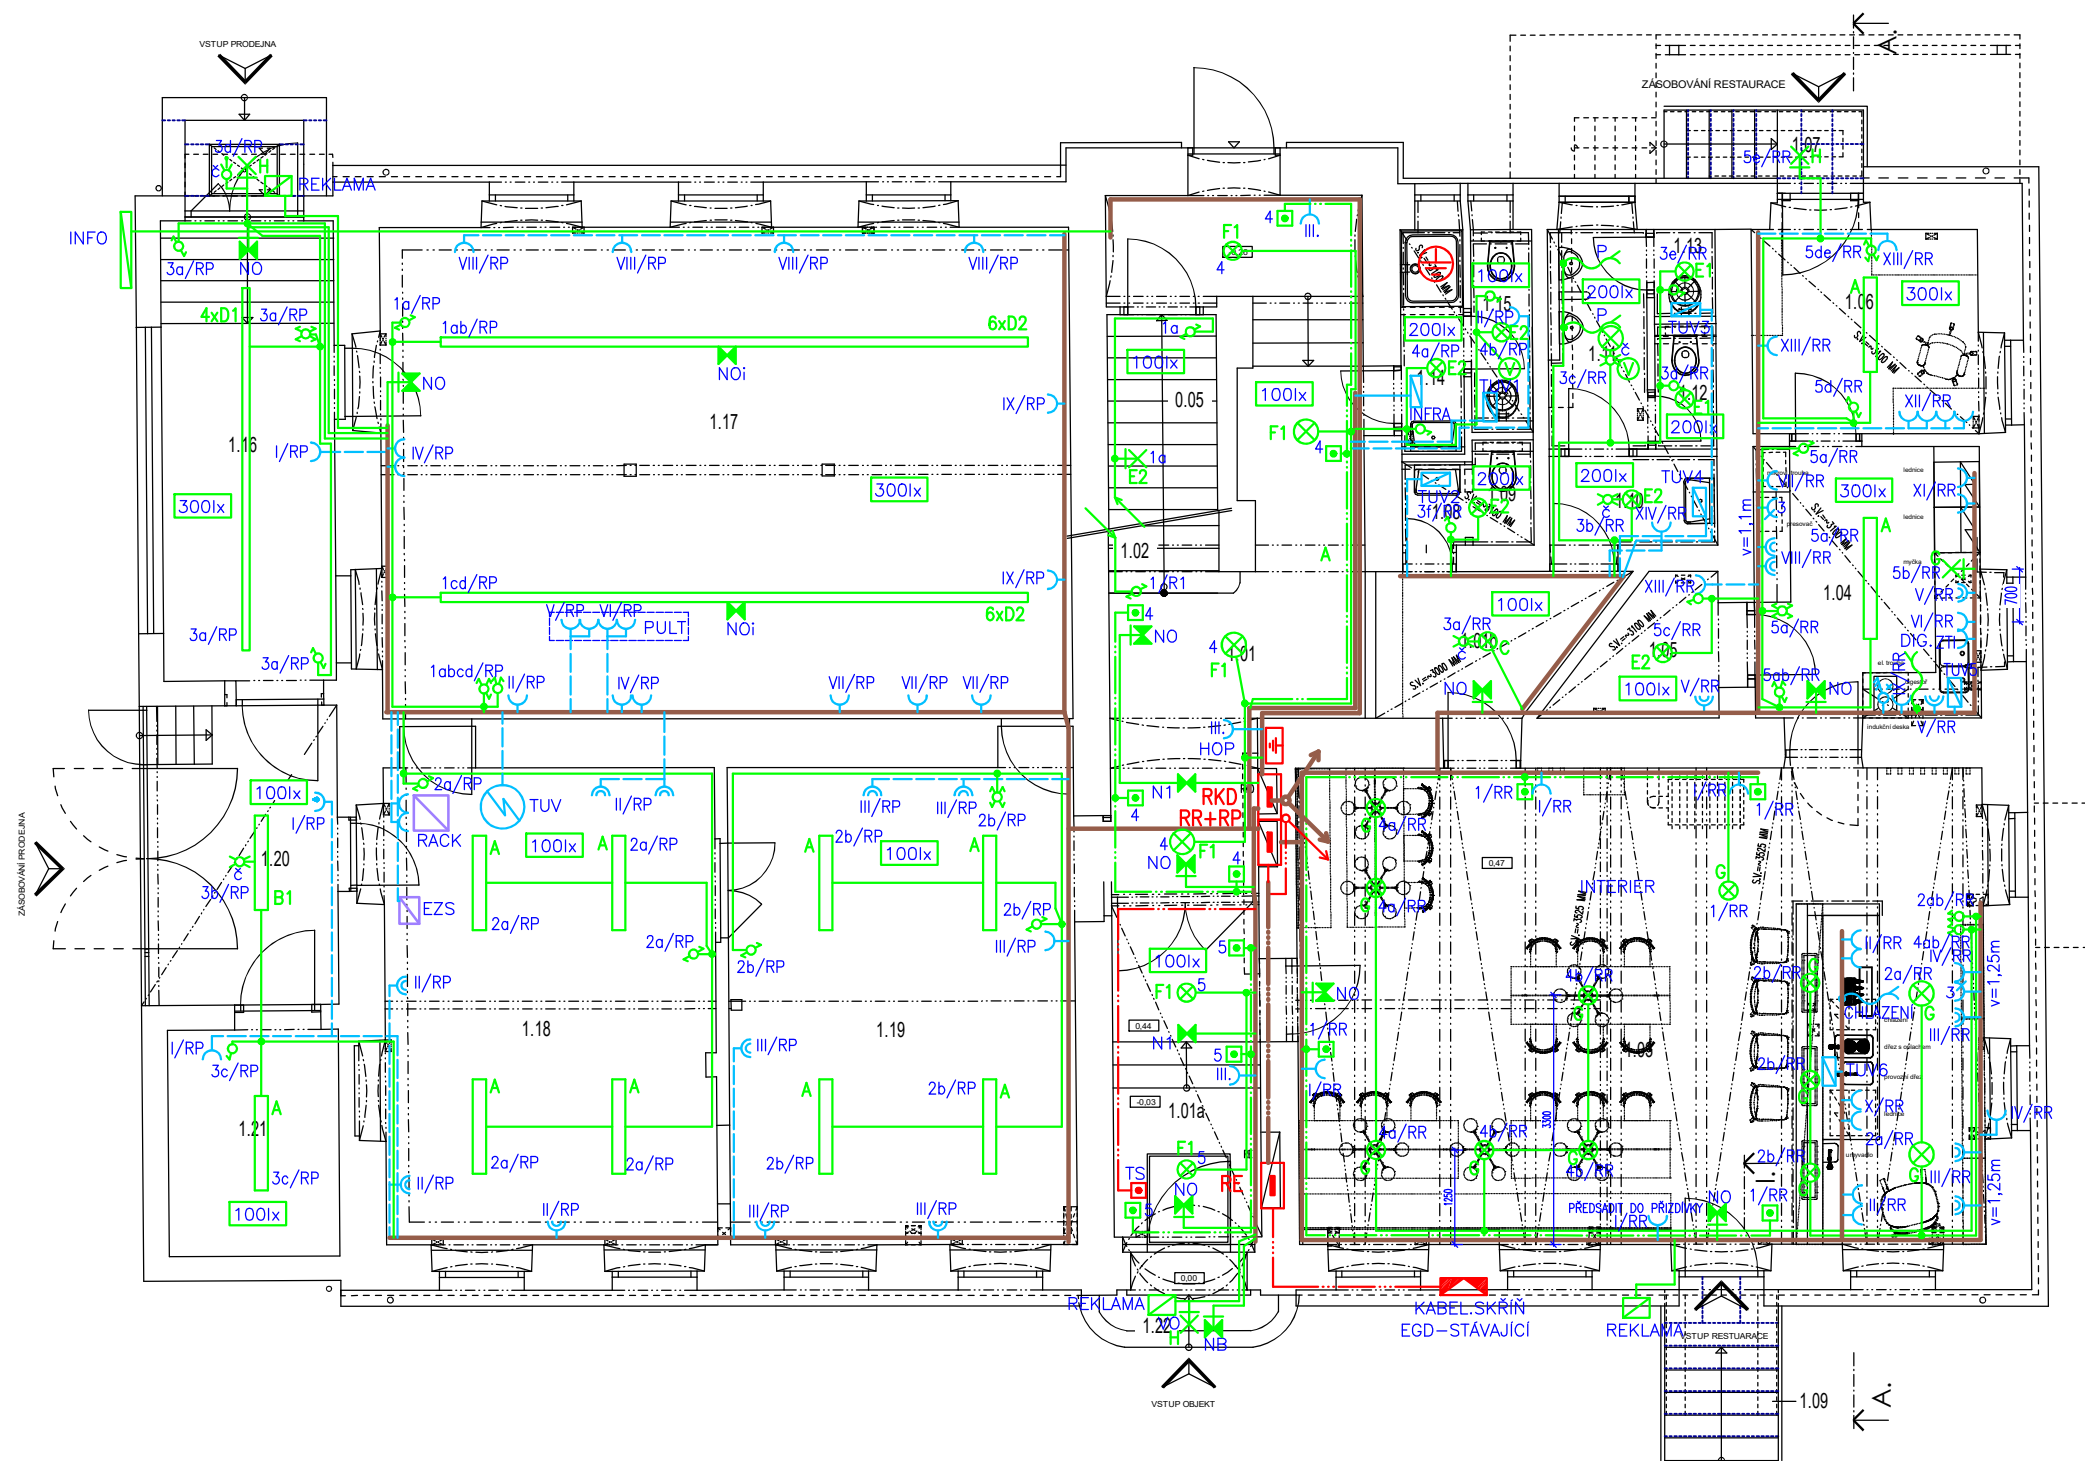

LEGENDA MÍSTNOSTÍ

Č. MÍSTNOSTI	PLOCHA m
1.01 CHODBA	22,79
1.01a CHODBA	8,33
1.02 SCHODIŠTĚ	16,12
1.01b RESTAURACE - CHODBA	5,76
1.03 RESTAURACE	58,36
1.04 RESTAURACE - PŘÍPRAVNA	11,39
1.05 RESTAURACE - SKLAD	3,65
1.06 RESTAURACE - SKLAD	8,55
1.07 RESTAURACE - SCHODY ZÁSOB.	3,58
1.08 RESTAURACE - WC ŽENY	0,91
1.09 RESTAURACE - SCHODY VÝSTUP	2,07
1.10 RESTAURACE - PŘEDSÍŇ WC MUŽŮ	2,82
1.11 RESTAURACE - MUŽŮ PISOVNY	3,80
1.12 RESTAURACE - MUŽŮ WC	1,34
1.13 RESTAURACE - OKLAD. KOMORA	1,14
1.14 PRODEJNA - SPRCHA	2,47
1.15 PRODEJNA - WC + OKLAD	2,17
1.16 PRODEJNA - CHODBA	14,35
1.17 PRODEJNA	60,16
1.18 PRODEJNA - SKLAD	28,99
1.19 PRODEJNA - SKLAD	30,21
1.20 PRODEJNA - ZÁSOB. RAMPA	9,74
1.21 PRODEJNA - SKLAD OBALŮ	7,03
1.22 PRODEJNA - SKLAD OBALŮ	

LEGENDA ELEKTROINSTALACE:

- čx – INFRAPASIVNÍ ČIDLO STROPNÍ
- čx – INFRAPASIVNÍ ČIDLO nástěnné IP44
- čx – VYPÍNAČE, OVLADAČE OSVĚTLENÍ IP20
- čx – VYPÍNAČE, OVLADAČE OSVĚTLENÍ IP43
- čx – TLAČÍTKO – OVLADÁNÍ OSVĚTLENÍ
- čx – ZÁSUVKA 230V/16A IP20
- čx – ZÁSUVKA 230V/16A IP43
- čx – ZÁSUVKA 400V/16A IP20
- čx – VÝVOD ELEKTRO 1F/3F
- čx – VENTILÁTOR VZT – PŘÍVOD 4Jx1,5
- HOP – HLAVNÍ OCHRANNÉ POSPOJENÍ
- čx – DOPLŇUJÍCÍ POSPOJOVÁNÍ
- R – ROZVADĚČ

POZNÁMKA:

VÝŠKA OSAZENÍ A UMÍSTĚNÍ VÝVODŮ A ZÁSUVK V RESTAURACI
UPRĚSNIT DLE POŽADAVKU INTERIÉRU A DODAVATELE ZAŘÍZENÍ

- ROZVODY SVĚTELNÉ INSTALACE – CYKY 3–5Jx1,5
- ROZVODY SVĚTELNÉ INSTALACE OVLÁDACÍ – CYKY 5Jx1,5
- ROZVODY 230V – CYKY 3Jx2,5
- ROZVODY 400V – VIZ. PD
- ROZVODY HDV DLE SCHEMA
- ROZVODY PRO ZAŘÍZENÍ PBZ – KABEL CXKH–V–P60

STAVBA: STAVEBNÍ ÚPRAVY KULTURNÍHO DOMU č.p.89 na p.č. 98 v k.ú. Rychnov nad Malší	HL.PROJ.: ING.ARCH. DAVID SMRČKA	
	ZODP.PROJ.: ING. JIŘÍ PRŮŠA PETR BÜRGER DIS	
ČÁST PROJEKTU: D.1.4.4 ELEKTROINSTALACE SILNOPROUD	KRESLIL: JIŘÍ SOBOTA	
VÝKRES: PŮDORYS 1.NP	MĚŘÍTKO: 1:100	VYHOTOVENÍ:
ČÍSLO ZAK.: –	STUPEŇ: DPS	
INVESTOR: OBEC DOLNÍ DVOŘIŠTĚ DOLNÍ DVOŘIŠTĚ 62, 382 72	DATUM: 1/2025	FORMÁT: 2x44
		ČÍSLO PŘÍL.: D1.4.4.2