


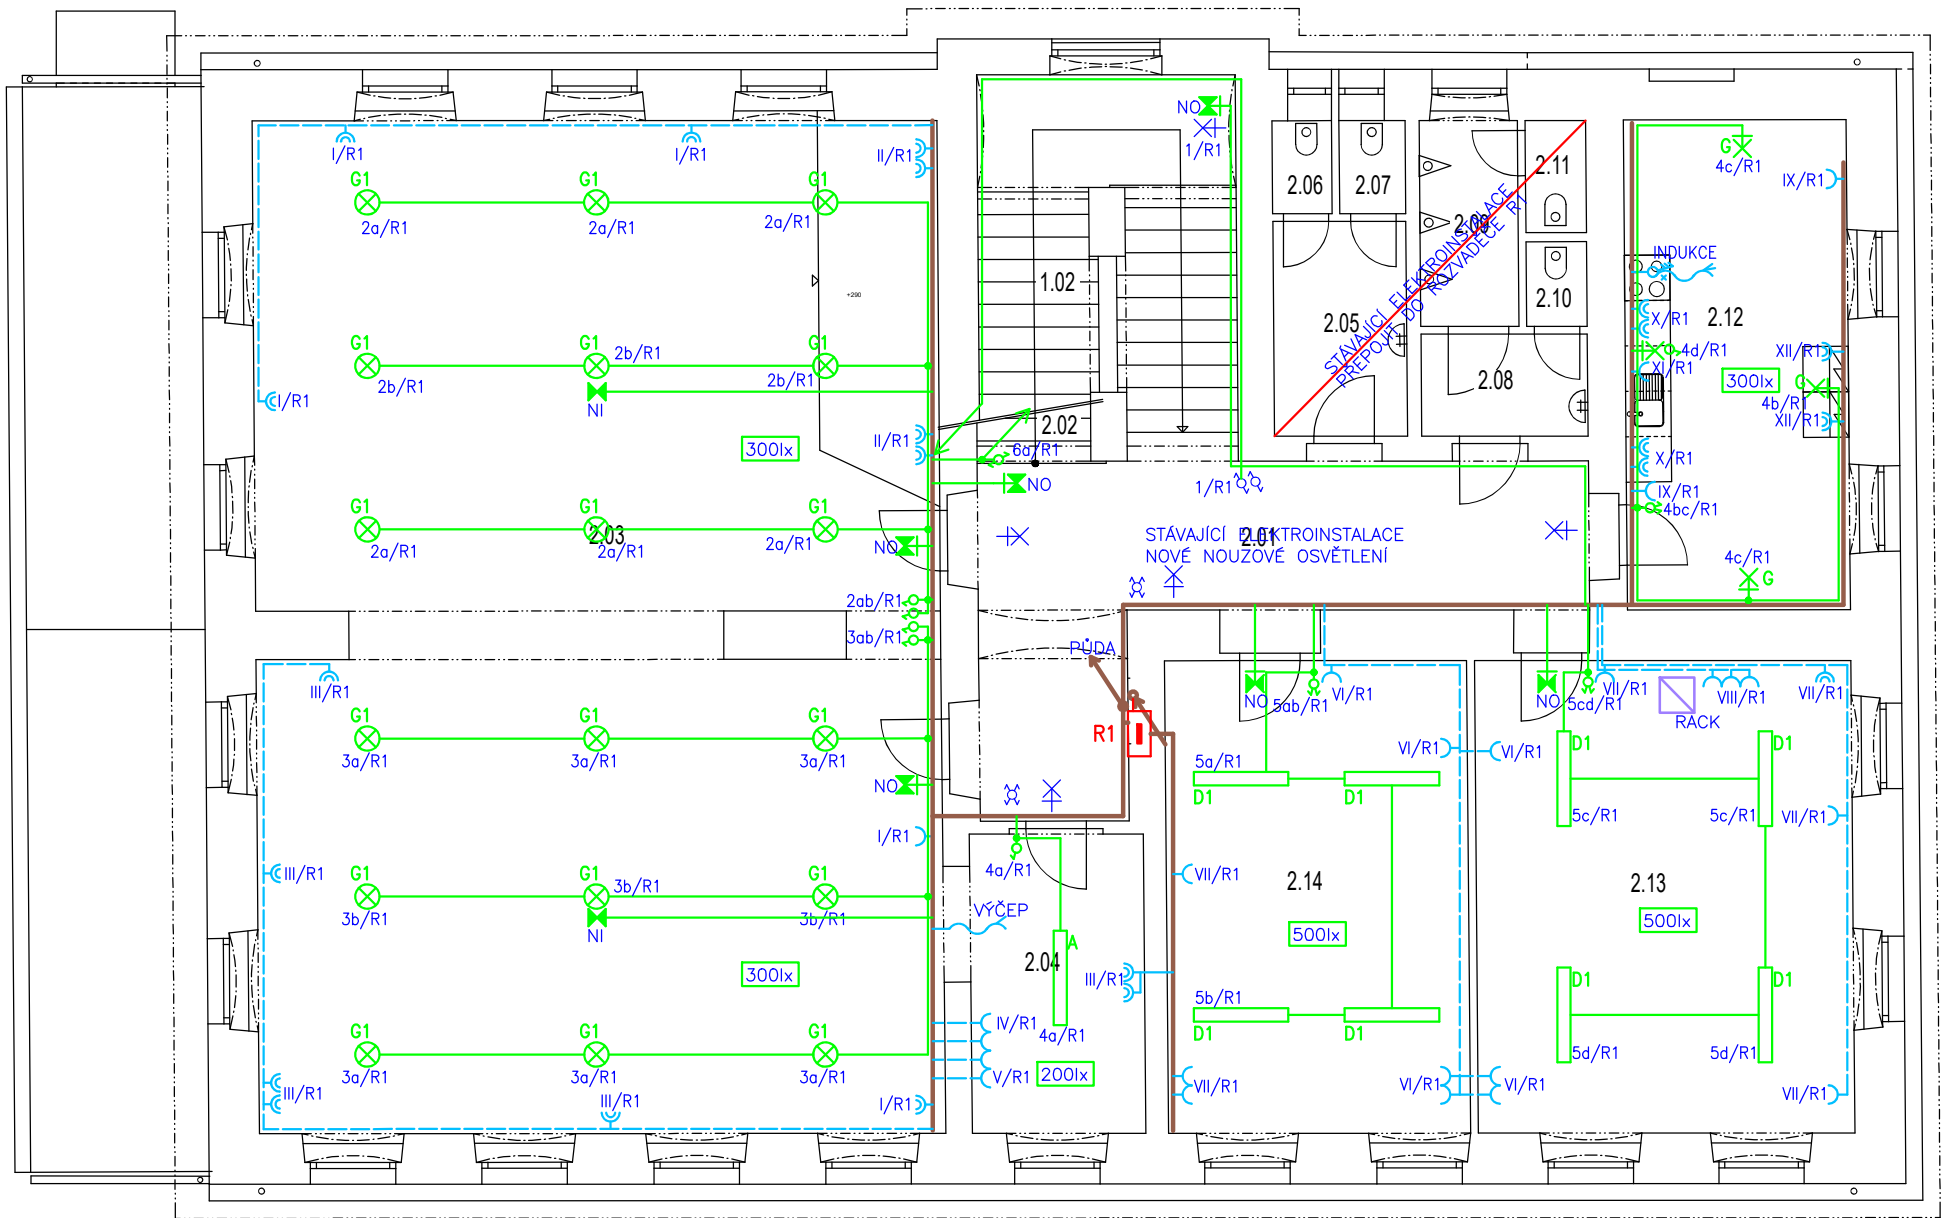

LEGENDA MÍSTNOSTÍ

Č. M.	MÍSTNOST	PLOCHA m
2.01	CHODBY	25,18
2.02	SCHODIŠTĚ	
2.03	SÁL	121,50
2.04	SÁL - ZÁZEMÍ	9,90
2.05	ŽENY - PŘEDSÍN WC	5,00
2.06	ŽENY WC	0,97
2.07	ŽENY WC	1,08
2.08	MUŽ - PŘEDSÍN WC	2,97
2.09	MUŽ - PISÁRNY	3,68
2.10	MUŽ WC	0,90
2.11	MUŽ WC	1,18
2.12	SÁL - PŘÍPRAVNA	19,43
2.13	KNIHOVNA	31,82
2.14	KLUBOVNA	25,32

LEGENDA ELEKTROINSTALACE:

- č x x - INFRAPASIVNÍ ČIDLO STROPNÍ
- č x - INFRAPASIVNÍ ČIDLO nástěnné IP44
- č x x x - VYPÍNAČE, OVLADAČE OSVĚTLENÍ IP20
- č x x x - VYPÍNAČE, OVLADAČE OSVĚTLENÍ IP43
- č x - TLAČÍTKO - OVLÁDÁNÍ OSVĚTLENÍ
- č x - ZÁSUVKA 230V/16A IP20
- č x - ZÁSUVKA 230V/16A IP43
- č x - ZÁSUVKA 400V/16A IP20
- č x - VÝVOD ELEKTRO 1F/3F
- č x - VENTILÁTOR VZT - PŘÍVOD 4Jx1,5
- HOP - HLAVNÍ OCHRANNÉ POSPOJENÍ
- č x - DOPLŇUJÍCÍ POSPOJOVÁNÍ
- R - ROZVADĚČ

- ROZVODY SVĚTELNÉ INSTALACE - CYKY 3-5Jx1,5
- ROZVODY SVĚTELNÉ INSTALACE OVLÁDACÍ - CYKY 5Jx1,5
- ROZVODY 230V - CYKY 3Jx2,5
- ROZVODY 400V - VIZ. PD
- ROZVODY HDV DLE SCHEMA
- ROZVODY PRO ZAŘÍZENÍ PBZ - KABEL CXKH-V-P60

2.NP LEGENDA SVÍTIDEL

- A LED A82-1054CWED 1507x255x66 4K-43W
- B1 LED 40003H 4K_19 W (PRACHOTĚS)
- C LED PANEL 70081 36W 600X600 4K_36W + ADAPTER
- D1 LED AL PROFIL 1180x60x60 + OPTIKA A11-10002CM 4K_40W + Lankový závěs
- D2 LED AL PROFIL 1180x60x60 + OPTIKA A11-10002CM 4K_59W
- E1 LED A44-10160CM 4K_24W KULATÉ IP54
- E2 LED A44-10210CM 4K_36W KULATÉ IP54
- F1 LED 75365 IP65 26W 4K (STROPNÍ)
- G DLE INTERIÉRU
- G1 DLE INTERIÉRU SÁL
- NO LED NOUZOVÉ 19294 4W, 1hod., SE/SA, IP65
- NI LED NOUZOVÉ 137x137 5W, 1hod., SA, IP41 LONG
- NB LED NOUZOVÉ 5W, 1hod., SE/SA, IP66 NÁSTĚNNÉ ASYMETRICKÉ

 PROJEKTOVÝ A INŽENÝRSKÝ ATELIER ČECHOVA 59, Č. BUDĚJOVICE	HL.PROJ.: ING.ARCH. DAVID SMRČKA	
	ZODP.PROJ.: ING. JIŘÍ PRŮŠA PETR BÜRGER DIS	
STAVBA: STAVEBNÍ ÚPRAVY KULTURNÍHO DOMU č.p.89 na p.č. 98 v k.ú. Rychnov nad Malší	KRESLIL: JIŘÍ SOBOTA	
ČÁST PROJEKTU: D.1.4.4 ELEKTROINSTALACE SILNOPROUD		
VÝKRES: PŮDORYS 2.NP	MĚŘÍTKO: 1:100	VYHOTOVENÍ:
ČÍSLO ZAK.: —	STUPEŇ: DPS	
INVESTOR: OBEC DOLNÍ DVOŘÍŠTĚ DOLNÍ DVOŘÍŠTĚ 62, 382 72	FORMÁT: 2x44	ČÍSLO PŘÍL.: D.1.4.4.3