



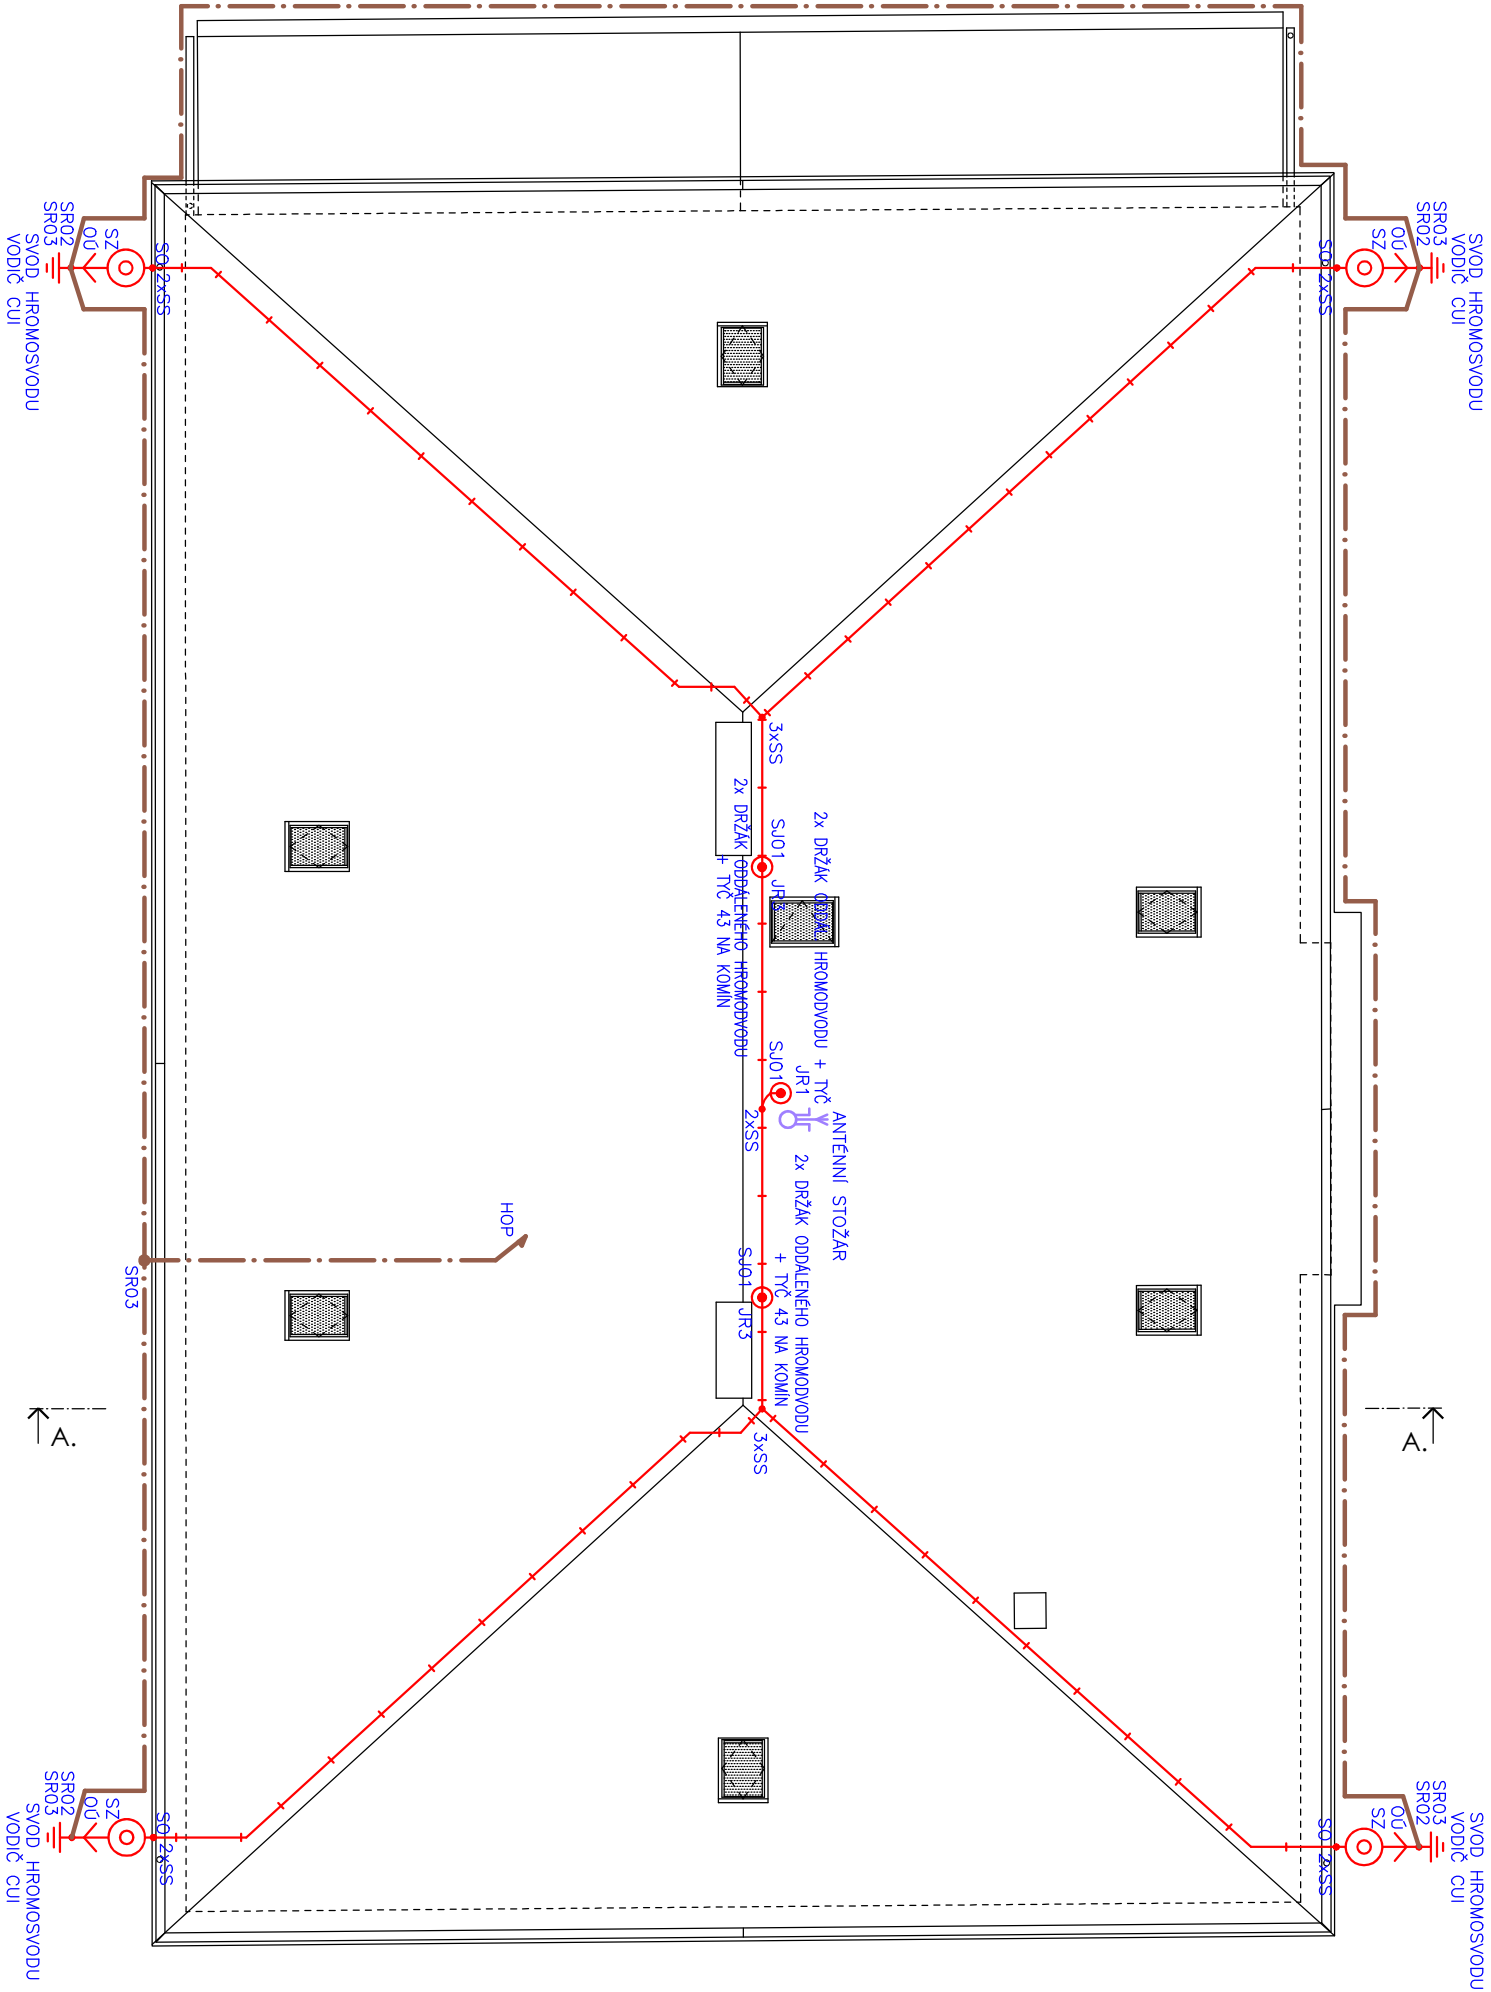


LEGENDA OCHRANY PŘED BLESKEM:

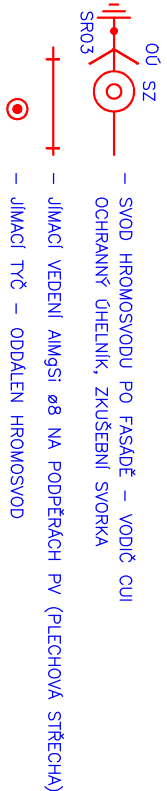

POZNÁMKA:

- OCHRANA PŘED BLESKEM BUDE PROVEDENA DLE ČSN 62 305
- "PŘEDPISY PRO OCHRANU PŘED BLESKEM"
- SVODY OPATŘIT ANTIKOROZÍM NÁTĚREM
- TŘÍDA – LPS III.

LEGENDA UZEMNĚNÍ:

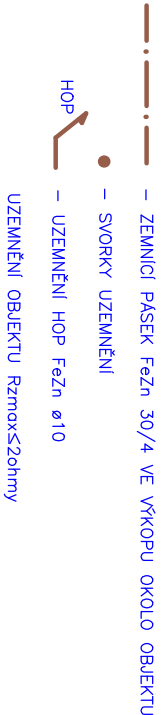

 PROJEKTOVÝ A INŽENÝRSKÝ ATELIER ČECHOVA 59, Č. BUDĚJOVICE			HL.PROJ.: ING.ARCH. DAVID SMRČKA	
STAVBA: STAVEBNÍ ÚPRAVY KULTURNÍHO DOMU č.p.89 na p.č. 98 v k.ú. Rychnov nad Malší			ZODP.PROJ.: ING. JIŘÍ PRŮŠA PETR BÜRGER DIS	
			KRESLIL: JIŘÍ SOBOTA	
ČÁST PROJEKTU: D.1.4.4 ELEKTROINSTALACE SILNOPROUD				
VÝKRES: PŮDORYS STŘECHA – HROMOSVOD UZEMNĚNÍ			MĚŘÍTKO: 1:100	
ČÍSLO ZAK.: –		STUPEŇ: DPS	DATUM: 1/2025	
INVESTOR: OBEC DOLNÍ DVORIŠTĚ DOLNÍ DVORIŠTĚ 62, 382 72			FORMAT: 2xA4	
			ČÍSLO PŘÍL.: D1.4.4.5	