


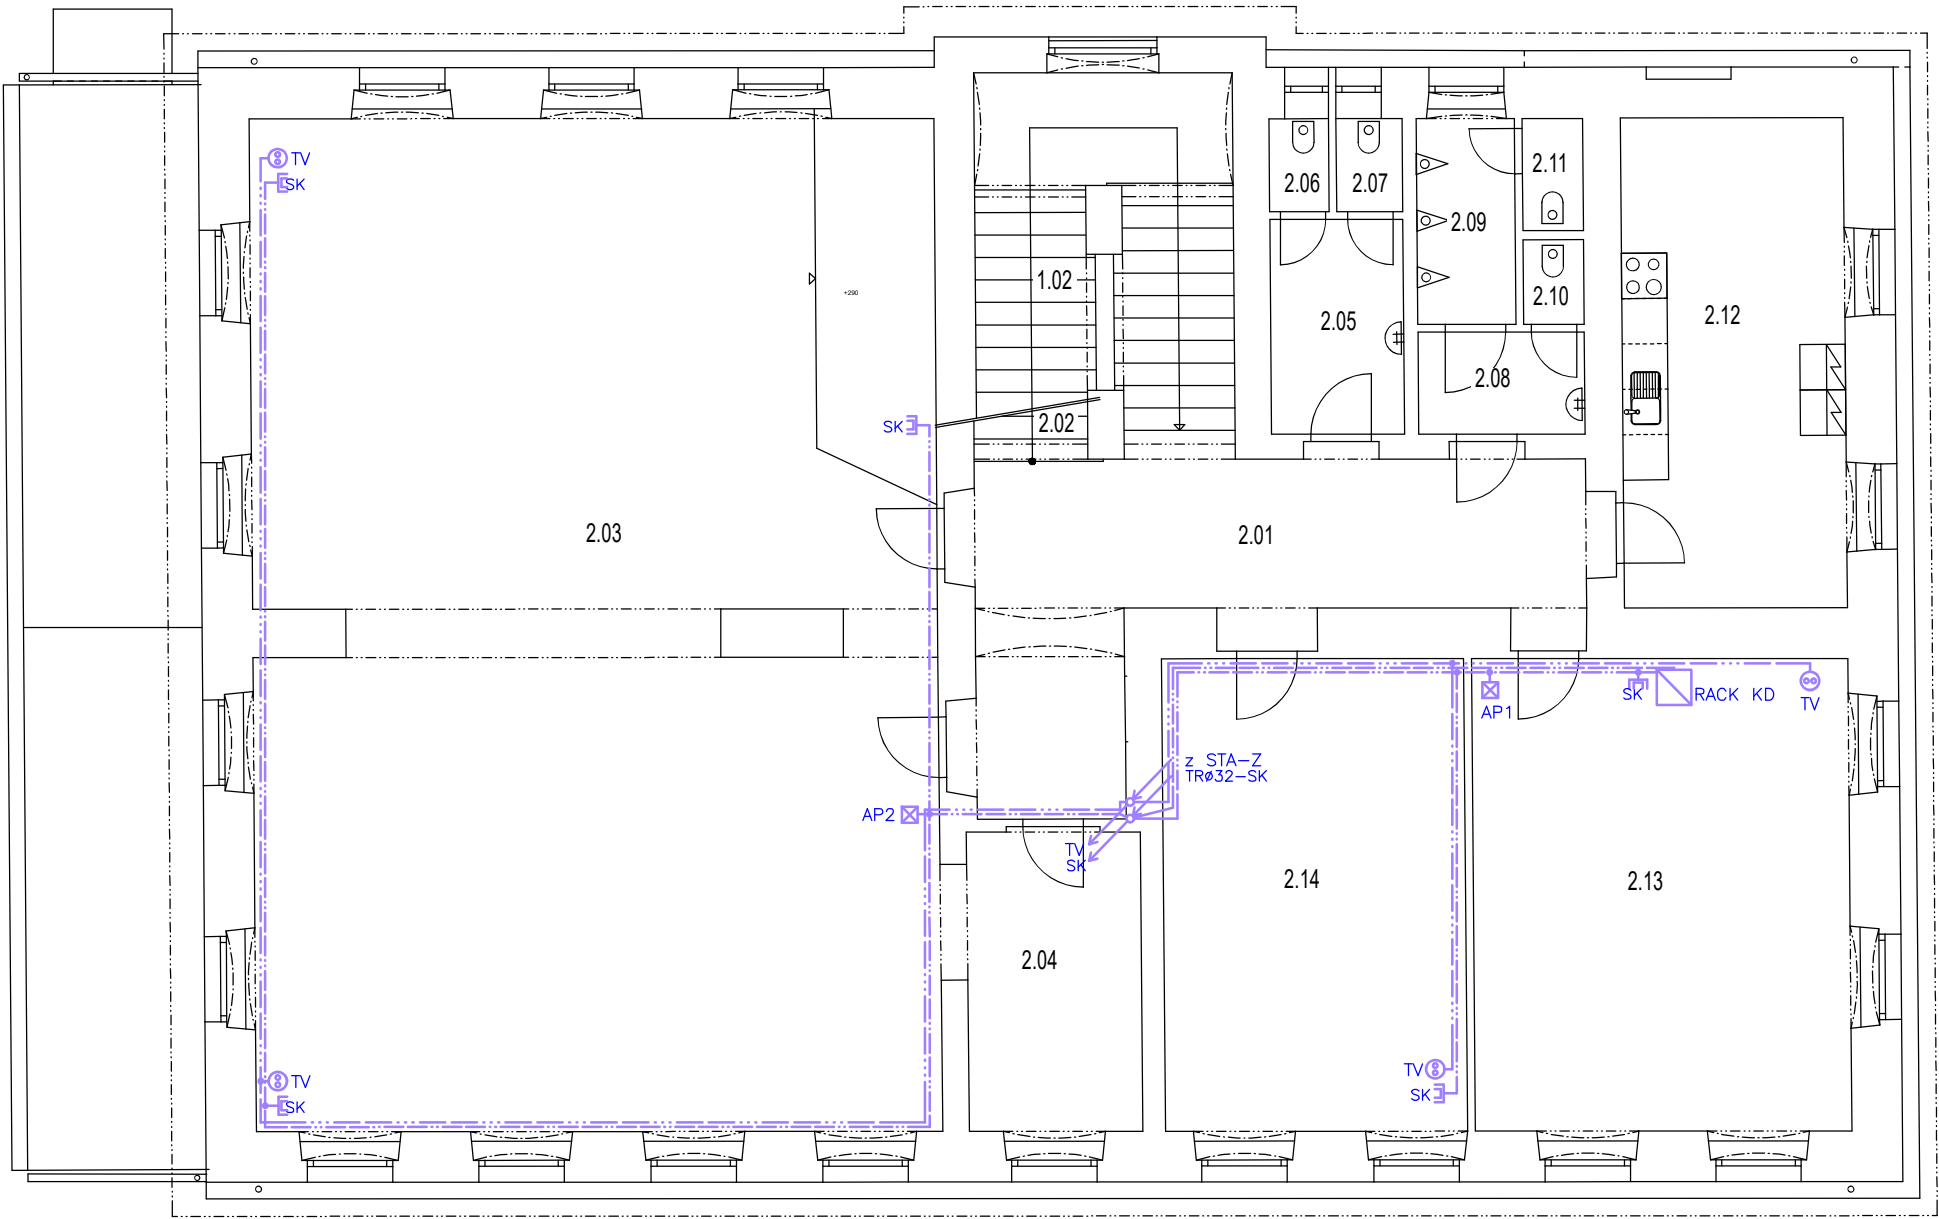

LEGENDA MÍSTNOSTÍ

Č.N.	MÍSTNOST	PLOCHA m
2.01	CHODBY	25,18
2.02	SCHODIŠTĚ	
2.03	SÁL	121,50
2.04	SÁL - ZÁZEMÍ	9,90
2.05	ŽENY - PŘEDSÍŇ WC	5,00
2.06	ŽENY WC	0,97
2.07	ŽENY WC	1,08
2.08	MUŽ - PŘEDSÍŇ WC	2,97
2.09	MUŽ - PŘEDSÍŇ WC	3,68
2.10	MUŽ WC	0,90
2.11	MUŽ WC	1,18
2.12	SÁL - PŘÍPRAVNA	19,43
2.13	KUCHYNA	31,82
2.14	KUCHYNA	25,32

LEGENDA:

ZVONKOVÁ SIGNALIZACE

- ZV ZVONEK 230V
VT VOLACÍ TLAČÍTKO
KABEL CYKY 3x1,5 POD OMÍTKOU

SLABOPROUD

- AP1 WIFI AP ROUTER V PODHLEDU (PoE)
SK DATOVÁ ZÁSUVKA 2x RJ45
TV TELEVIZNÍ ZÁSUVKA
ROZVOD STRUKTUROVANÁ KABELAŽ – KABEL UTP cat.6 V TRUBCE
KOAXIÁLNÍ TELEVIZNÍ KABEL 75ohm

 PROJEKTOVÝ A INŽENÝRSKÝ ATELIER ČECHOVA 59, Č. BUDĚJOVICE	HL.PROJ.: ING.ARCH. DAVID SMRČKA	
	ZODP.PROJ.: ING. JIŘÍ PRŮŠA PETR BÜRGER DIS	
STAVBA: STAVEBNÍ ÚPRAVY KULTURNÍHO DOMU č.p.89 na p.č. 98 v k.ú. Rychnov nad Malší	KRESLIL: JIŘÍ SOBOTA	
ČÁST PROJEKTU: D.1.4.4 ELEKTROINSTALACE SLABOPROUD		
VÝKRES: PŮDORYS 2.NP	MĚŘÍTKO: 1:100	VYHOTOVENÍ:
ČÍSLO ZAK.: –	STUPEŇ: DPS	
INVESTOR: OBEC DOLNÍ DVOŘÍŠTĚ DOLNÍ DVOŘÍŠTĚ 62, 382 72	FORMÁT: 2xA4	ČÍSLO PŘÍL.: D.1.4.4.7