


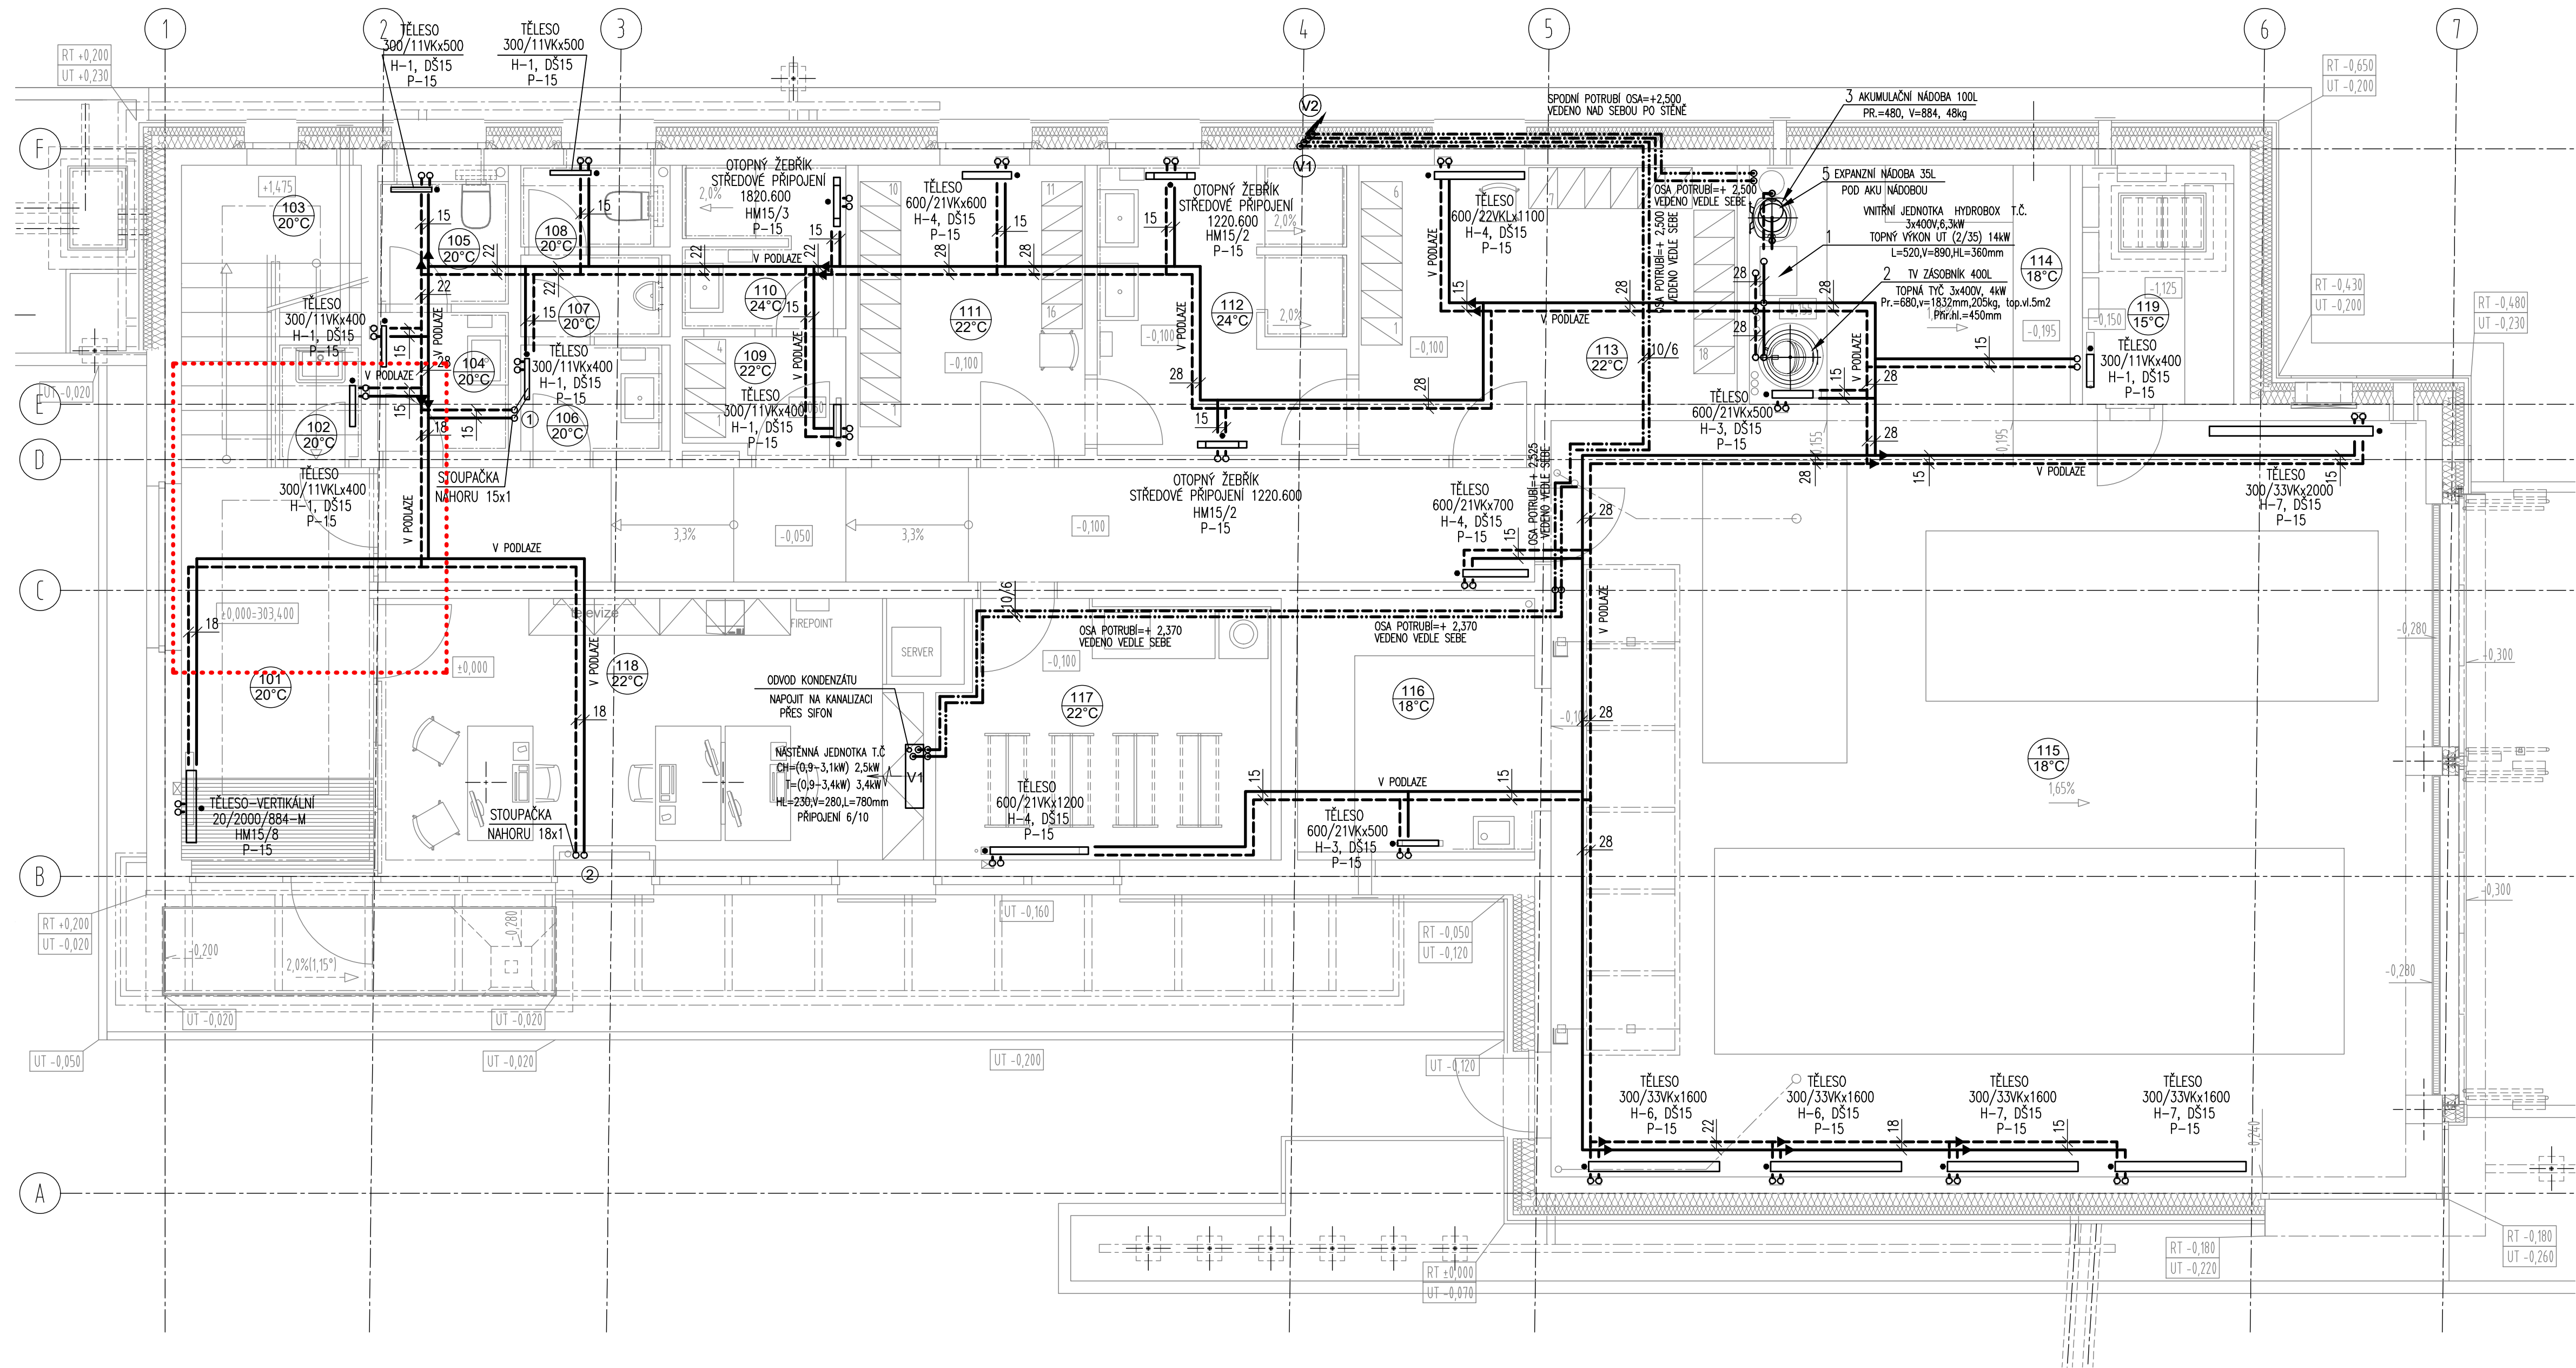

LEGENDA

- Cu PŘÍVODNÍ POTRUBÍ
- - - - - Cu ZPĚTNÉ POTRUBÍ
- — — — — Cu PŘÍVODNÍ POTRUBÍ CHLADIVA 10
- — — — — Cu ZPĚTNÉ POTRUBÍ CHLADIVA 6

113
22°C
ČÍSLO MÍSTNOSTI
TEPLOTA MÍSTNOSTI

POPIS Cu POTRUBÍ JE V Ø:

- 15 – CU 15x1mm (DN13)
- 18 – CU 18x1mm (DN18)
- 22 – CU 22x1mm (DN22)
- 28 – CU 28x1mm (DN25)

600/21Vx1200 – DESKOVÉ TĚLESO –VÝŠKA/TYP/DĚLKA
20/2000/884-M – TĚLESO VERTIKÁLNÍ –TYP/VÝŠKA/DĚLKA
1220.600 – OTOPNÝ ŽEBŘÍK–STŘEDOVÉ PŘIPOJENÍ – TYP/VÝŠKA/ŠÍŘKA

PROJEKT JE VE SMYSLU § 2 AUTORSKÉHO ZÁKONA AUTORSKÝM DÍLEM. ÚDAJE V PROJEKTOVÉ DOKUMENTACI JSOU DŮVĚRNÉ. OBSAH PROJEKTOVÉ DOKUMENTACE JE PŘEDMĚTEM OCHRANY OBCHODNÍHO TAJEMSTVÍ, OSOBNÍCH ÚDAJŮ, OSOBNOSTNÍCH PRÁV A AUTORSKÝCH PRÁV. BEZ PÍSEMNÉHO SOUHLASU ZHOTOVITELE PD JE ZAKÁZANO POUŽITÍ, KOPIROVÁNÍ NEBO ŠÍŘENÍ PROJEKTOVÉ DOKUMENTACE VČETNĚ JEJICH PŘÍLOH, ZPŘÍSTUPNĚNÍ JEJÍHO OBSAHU NEBO POUŽITÍ PRO JINÝ NEZ URČENÝ ÚČEL. A TO V JAKÉKOLI PODOBĚ (LISTINA, TECHNICKÝ VÝKRES, GRAF, HMOTNÝ VZOREK, ELEKTRONICKÁ DATA). ELEKTRONICKÁ DATA VE ZDROJOVÉ PODOBĚ (SOUBORY * DWG, * DOC, * XLS APOD.) JSOU VYHRADNĚN MAJETKEM ZHOTOVITELE A I V PŘÍPADĚ, ŽE JE ZHOTOVITEL POSKYTLÉ TŘETÍ OSOBE JAKO PODKLAD PRO JEHO ČINNOST, NESMÍ BÝT JAKÝMKOLI ZPŮSOBEM DÁLĚ ŠÍŘENA.

±0,000 = 303,400 m n.m. (BpV)

ZMĚNY
ZL 01 – NOVOSTAVBA TECHNICKÝCH SLUŽEB

OBLAST ZMĚN

INVESTOR
Obec Průhonice
KVĚTNOVÉ NÁMĚSTÍ 74, 256 01 PRŮHONICE

GENERÁLNÍ PROJEKTANT
A32
A 32, spol. s r.o. | V Šříbřích 2031/12 | 142 00 Praha 4 | T +420 222 322 422 | F +420 222 322 432 | IČ: 251 556 28 | www.a32.cz

NÁZEV AKCE
HASIČSKÁ ZBRojNICE PRŮHONICE

NÁZEV ČÁSTI
**SO 01 HASIČSKÁ ZBRojNICE
D1.4.1 VYTÁPĚNÍ A CHLAZENÍ STAVEB**

ARCHTEKT ING.ARCH. IVAN KOLÁŘ	HP ING. MARTIN FOŘT	PROJEKTANT ČÁSTI ING. MARTIN FOŘT
----------------------------------	------------------------	--------------------------------------

OBSAH
PŮDORYS 1.NP

POČET FORMÁTŮ 12 x A4	MĚŘÍTKO 1:50	DATUM 03/2025	Č. ZAKÁZKY 12522160	ČÁST D1.4.1	Č. PŘÍLOHY 103_01	Č. KOPIE
DRUH DOKUMENTACE Dokumentace pro provádění stavby (DPS)						

ZL01