
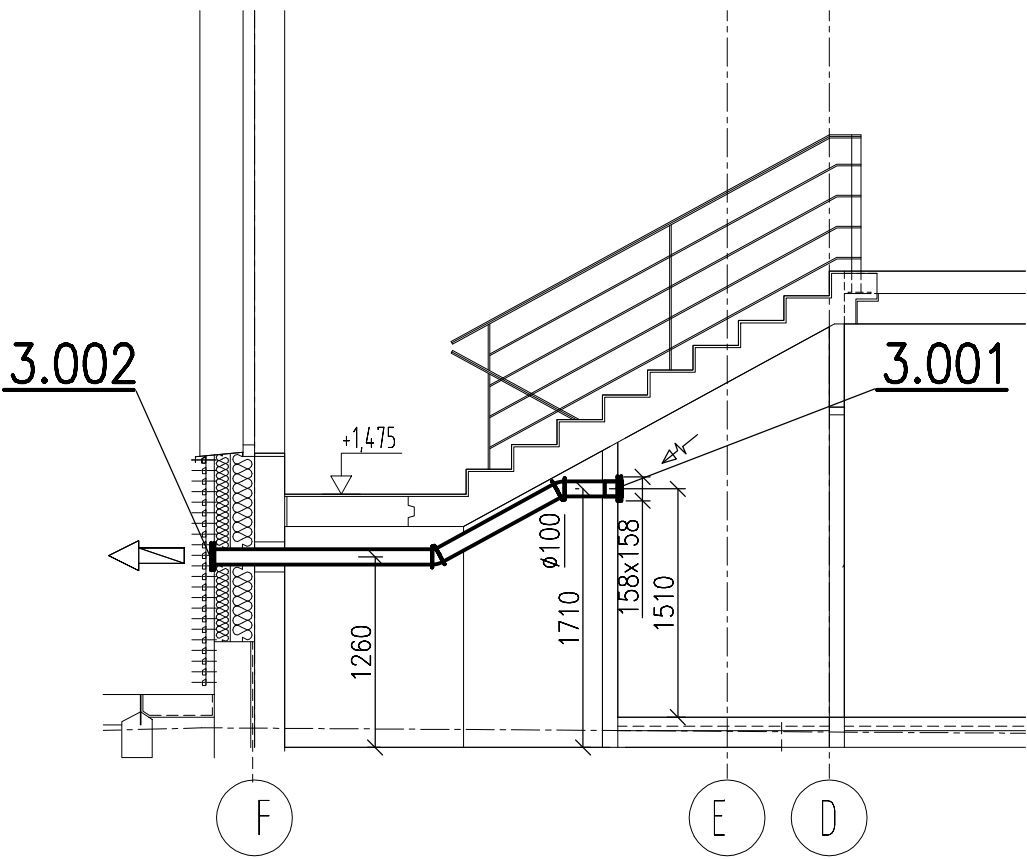


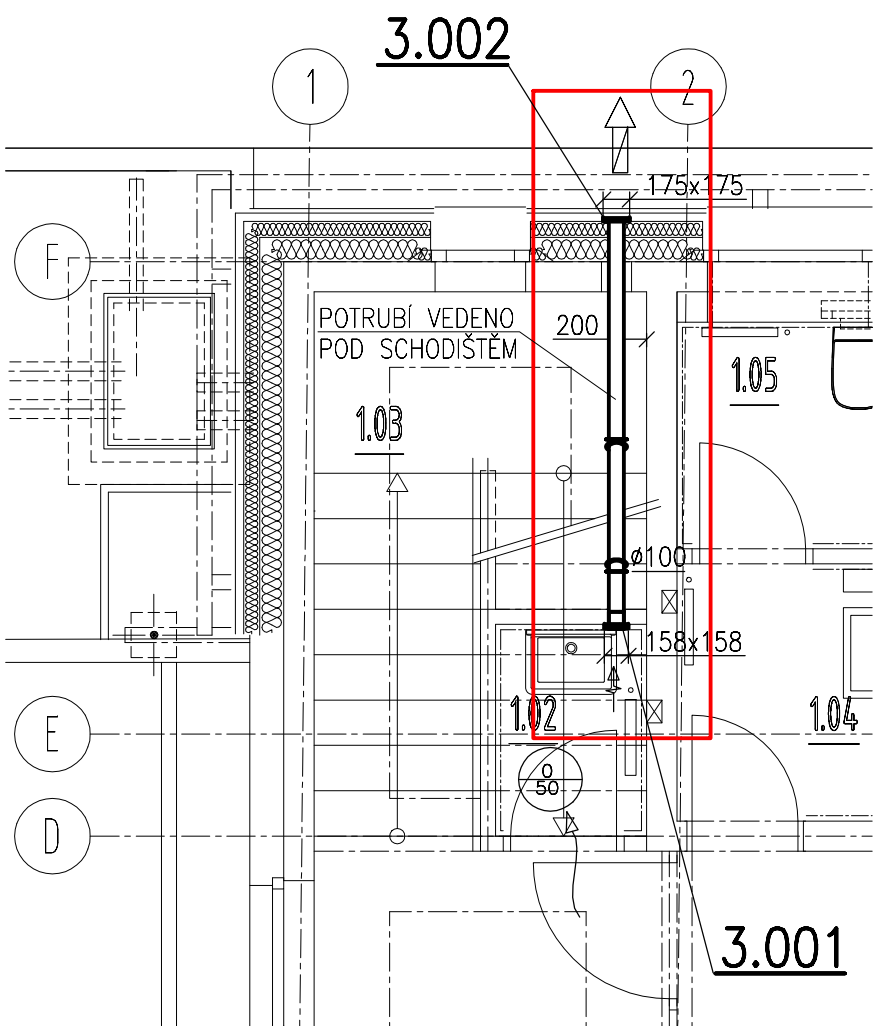

LEGENDA

- ODVOD VZDUCHU
.....VÝFUK VZDUCHU
.....PŘEFUK VZDUCHU
.....MNOŽSTVÍ PŘIVÁDĚNÉHO/ODVÁDĚNÉHO VZDUCHU

LEGENDA MÍSTNOSTÍ

Č. M.	MÍSTNOST	PLOCHA m²	PODLAHA	SOKL	STĚNY	STROP/PODHLÉD	POZNÁMKA
1.01	CHODBA	32.86	KERAMICKÁ DLAŽBA ČISTÍCÍ ZONA FP1, P21	P01 P01A	HLINÍK SOKL LIŠTA SL1	ŽB - POHLEDOVÝ BETON ŽB - STĚKOVÁ OMÍTKA OM. SYSTÉMOVÁ STĚRKA	U01 U02 U06
1.02	ÚKLIDOVÁ KOMORA	1.40	KERAMICKÁ DLAŽBA FP1	P02	KERAM. OBKLAD	U04	ŽB - STĚKOVÁ OMÍTKA KERAMICKÝ OBKLAD FP10 OM. SYSTÉMOVÁ STĚRKA
1.03	SCHODIŠTĚ	5.68	KERAMICKÁ DLAŽBA FP4, FP1	P07		ŽB - POHLEDOVÝ BETON OM. SYSTÉMOVÁ STĚRKA STĚRKA IMITACE BETON	U01 U06
						ŽB - ŠTUKOVÁ OMÍTKA ŽB - POHLEDOVÝ BETON	U03 U01



TECHNIKA PROSTŘEDÍ, INŽENÝRSKÁ ČINNOST
V Olšinách 2300/75, 108 00 Praha 10
tel.: 607 733 616
e-mail: kps@kps-vzt.cz

±0,000 = 303,400 m n.m. (BpV)

ZMĚNY
ZL 01 - NOVOSTAVBA TECHNICKÝCH SLUŽEB

ZL01



OBLAST ZMĚN

INVESTOR Obec Průhonice KVĚTNOVÉ NÁMĚSTÍ 74, 256 01 PRŮHONICE		
GENERÁLNÍ PROJEKTANT A32 A 32, spol. s r.o. V Štíhlách 2031/12 142 00 Praha 4 T +420 222 322 422 F +420 222 322 432 IČ: 251 556 28 www.a32.cz		
NÁZEV AKCE HASIČSKÁ ZBROJNICE PRŮHONICE		
NÁZEV ČÁSTI SO 01 HASIČSKÁ ZBROJNICE D.1.4.2 - VZDUCHOTECHNIKA		
ARCHITEKT ING.ARCH. IVAN KOLÁŘ	HIP ING. MARTIN FOŘT	PROJEKTANT ČÁSTI ING. MARTIN PULEC ING. VLADIMÍR ŘÍHA
OBSAH PŮDORYS 1.NP		
POČET FORMÁTŮ 5 x A4	MĚŘÍTKO 1:50	DATUM 02/2025
Č. ZAKÁZKY 12522140	ČÁST D.1.4.2	Č. PŘÍLOHY 002-01
DRUH DOKUMENTACE Dokumentace pro vydání společného povolení (DSP)		