



K.Ú. BOHDAŠÍN

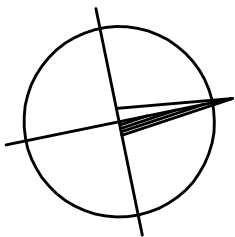

MĚŘ. 1:100

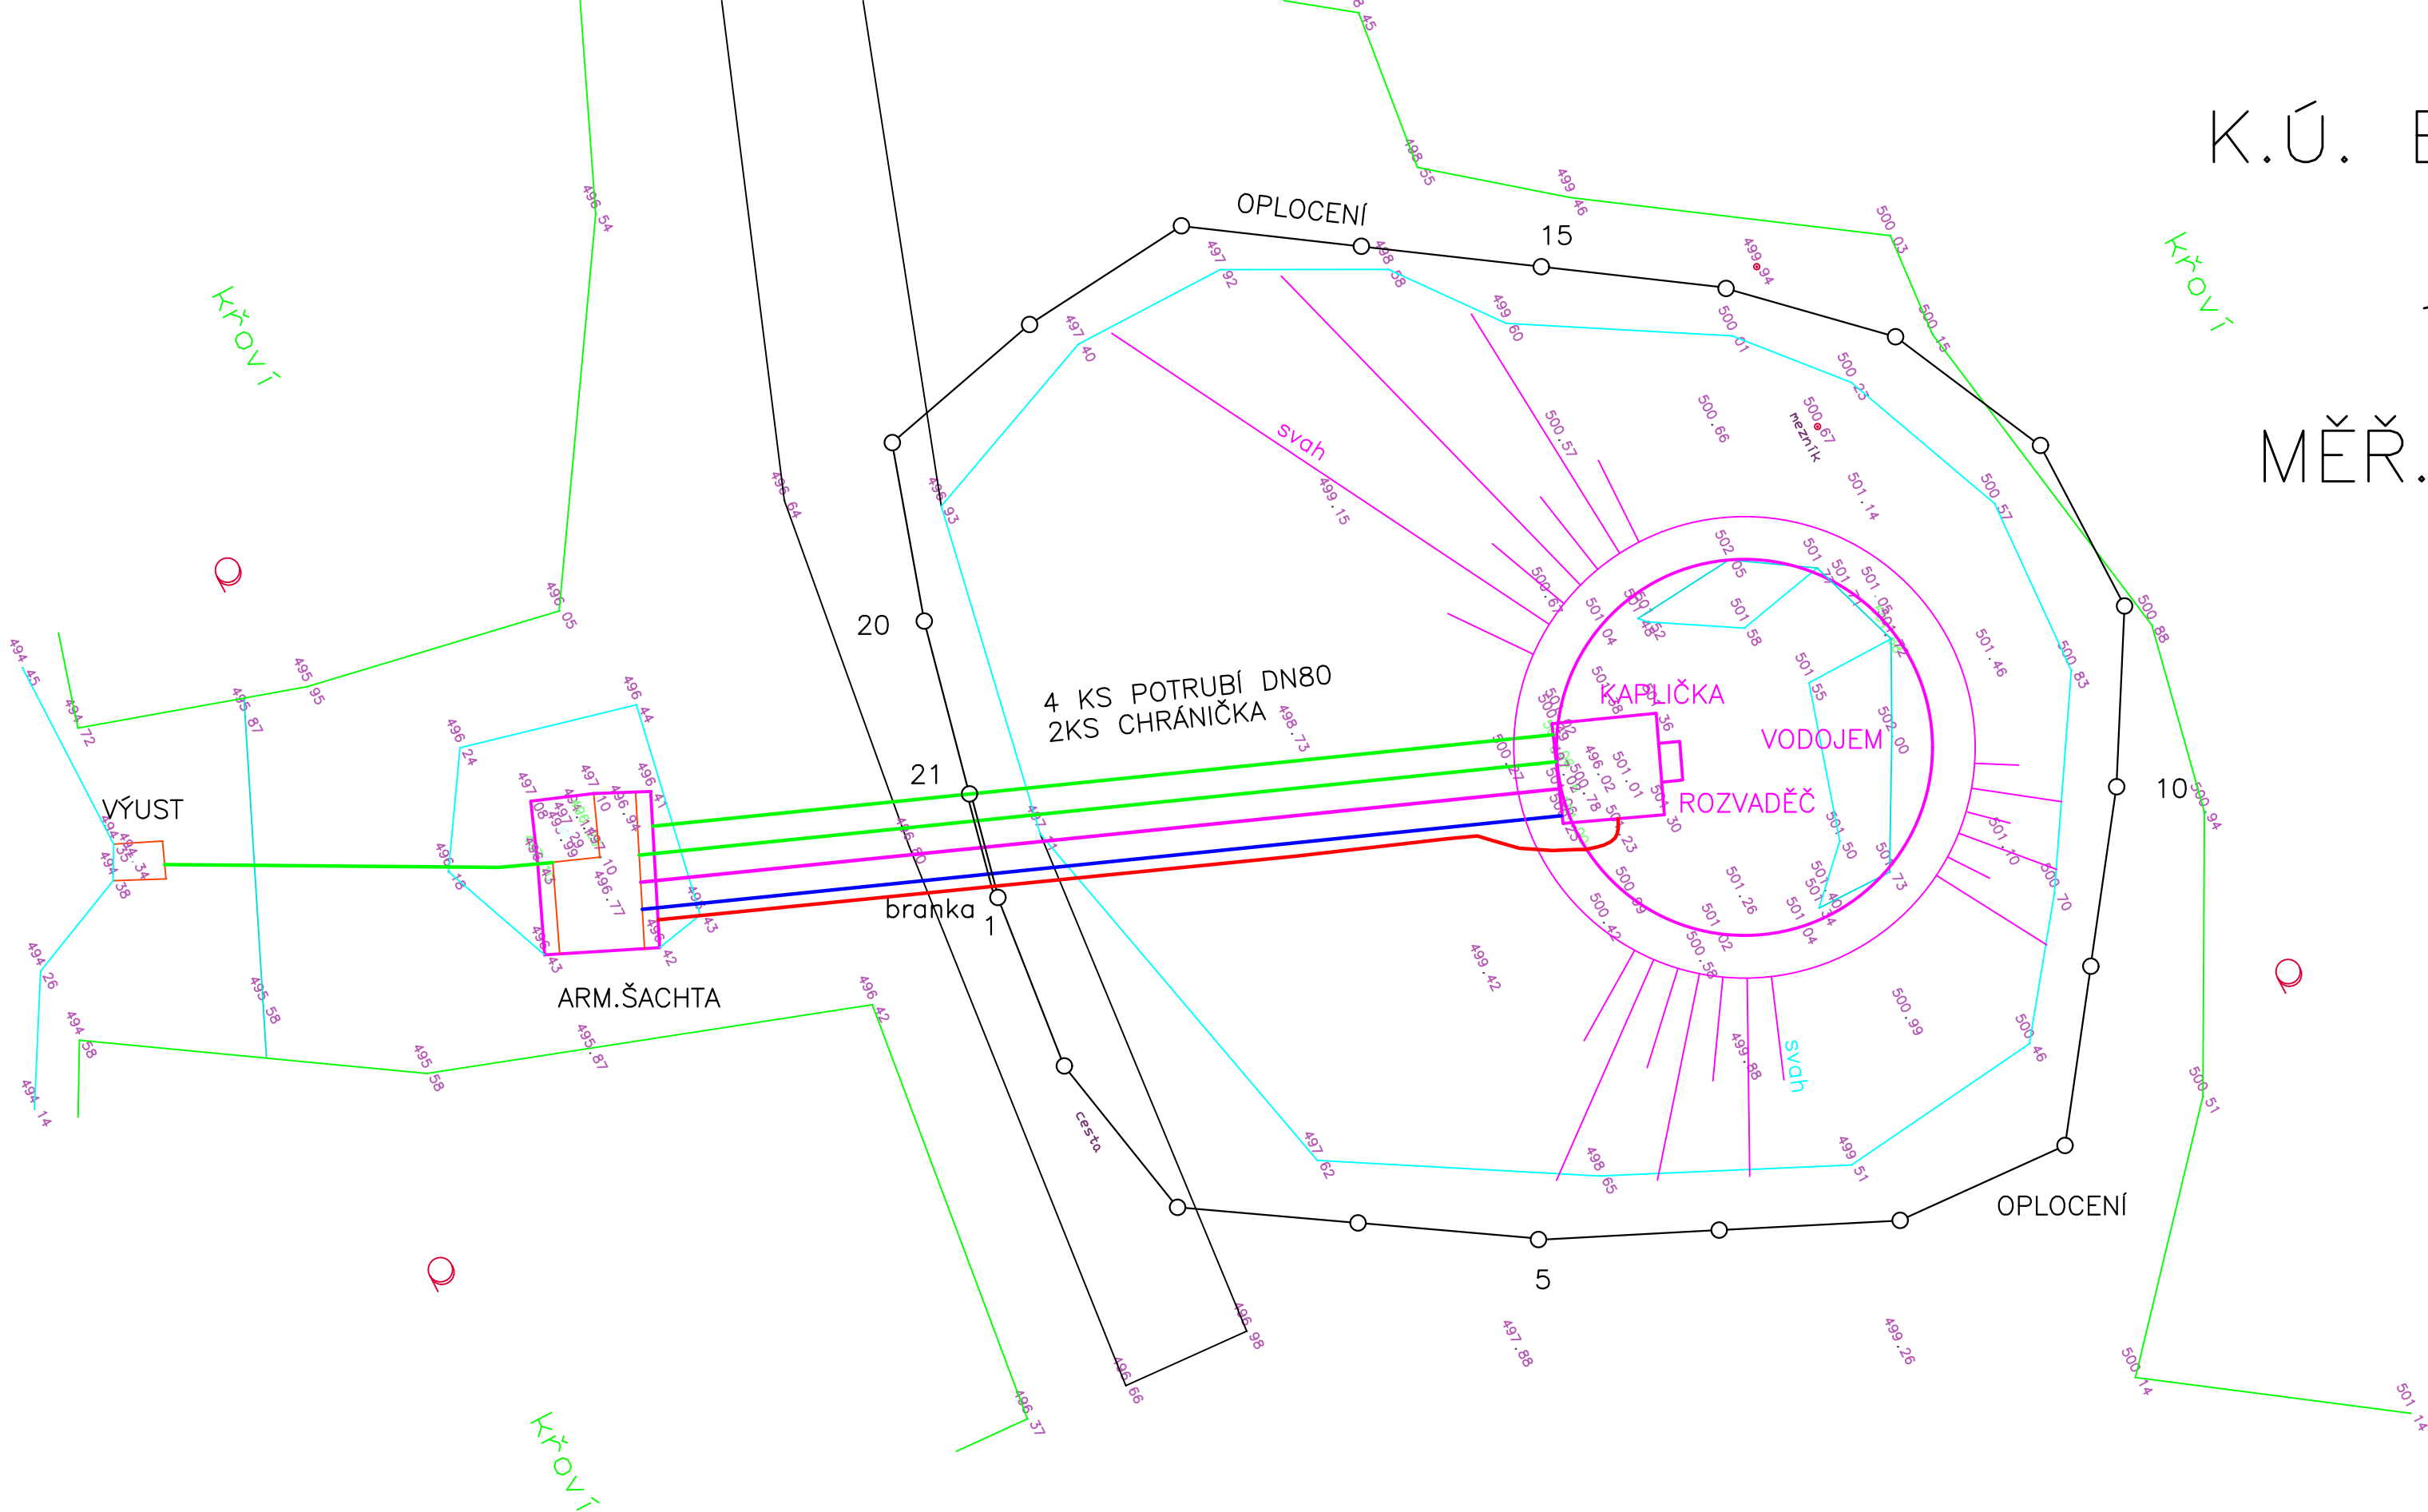

Investor město Rtyně v Podkrk.			VODOHOSPODÁŘSKÁ projekční, inženýrská a konzultační KANCELÁŘ TRUTNOV		
Rtyně v Podkrk.		Kraj Královéhradecký			
Č. zak. 2024.05	Stupeň DVZ	Vypracoval Ing. Novotný	Projektant Ing. Novotný	Datum 05.2024	Měřítko 1:100
Akce MĚSTO RTYNĚ V PODKRKONOŠÍ REKONSTRUKCE VODOJEMU NÁMĚRKA					Č. přílohy C
Příloha SITUACE STAVBY					