




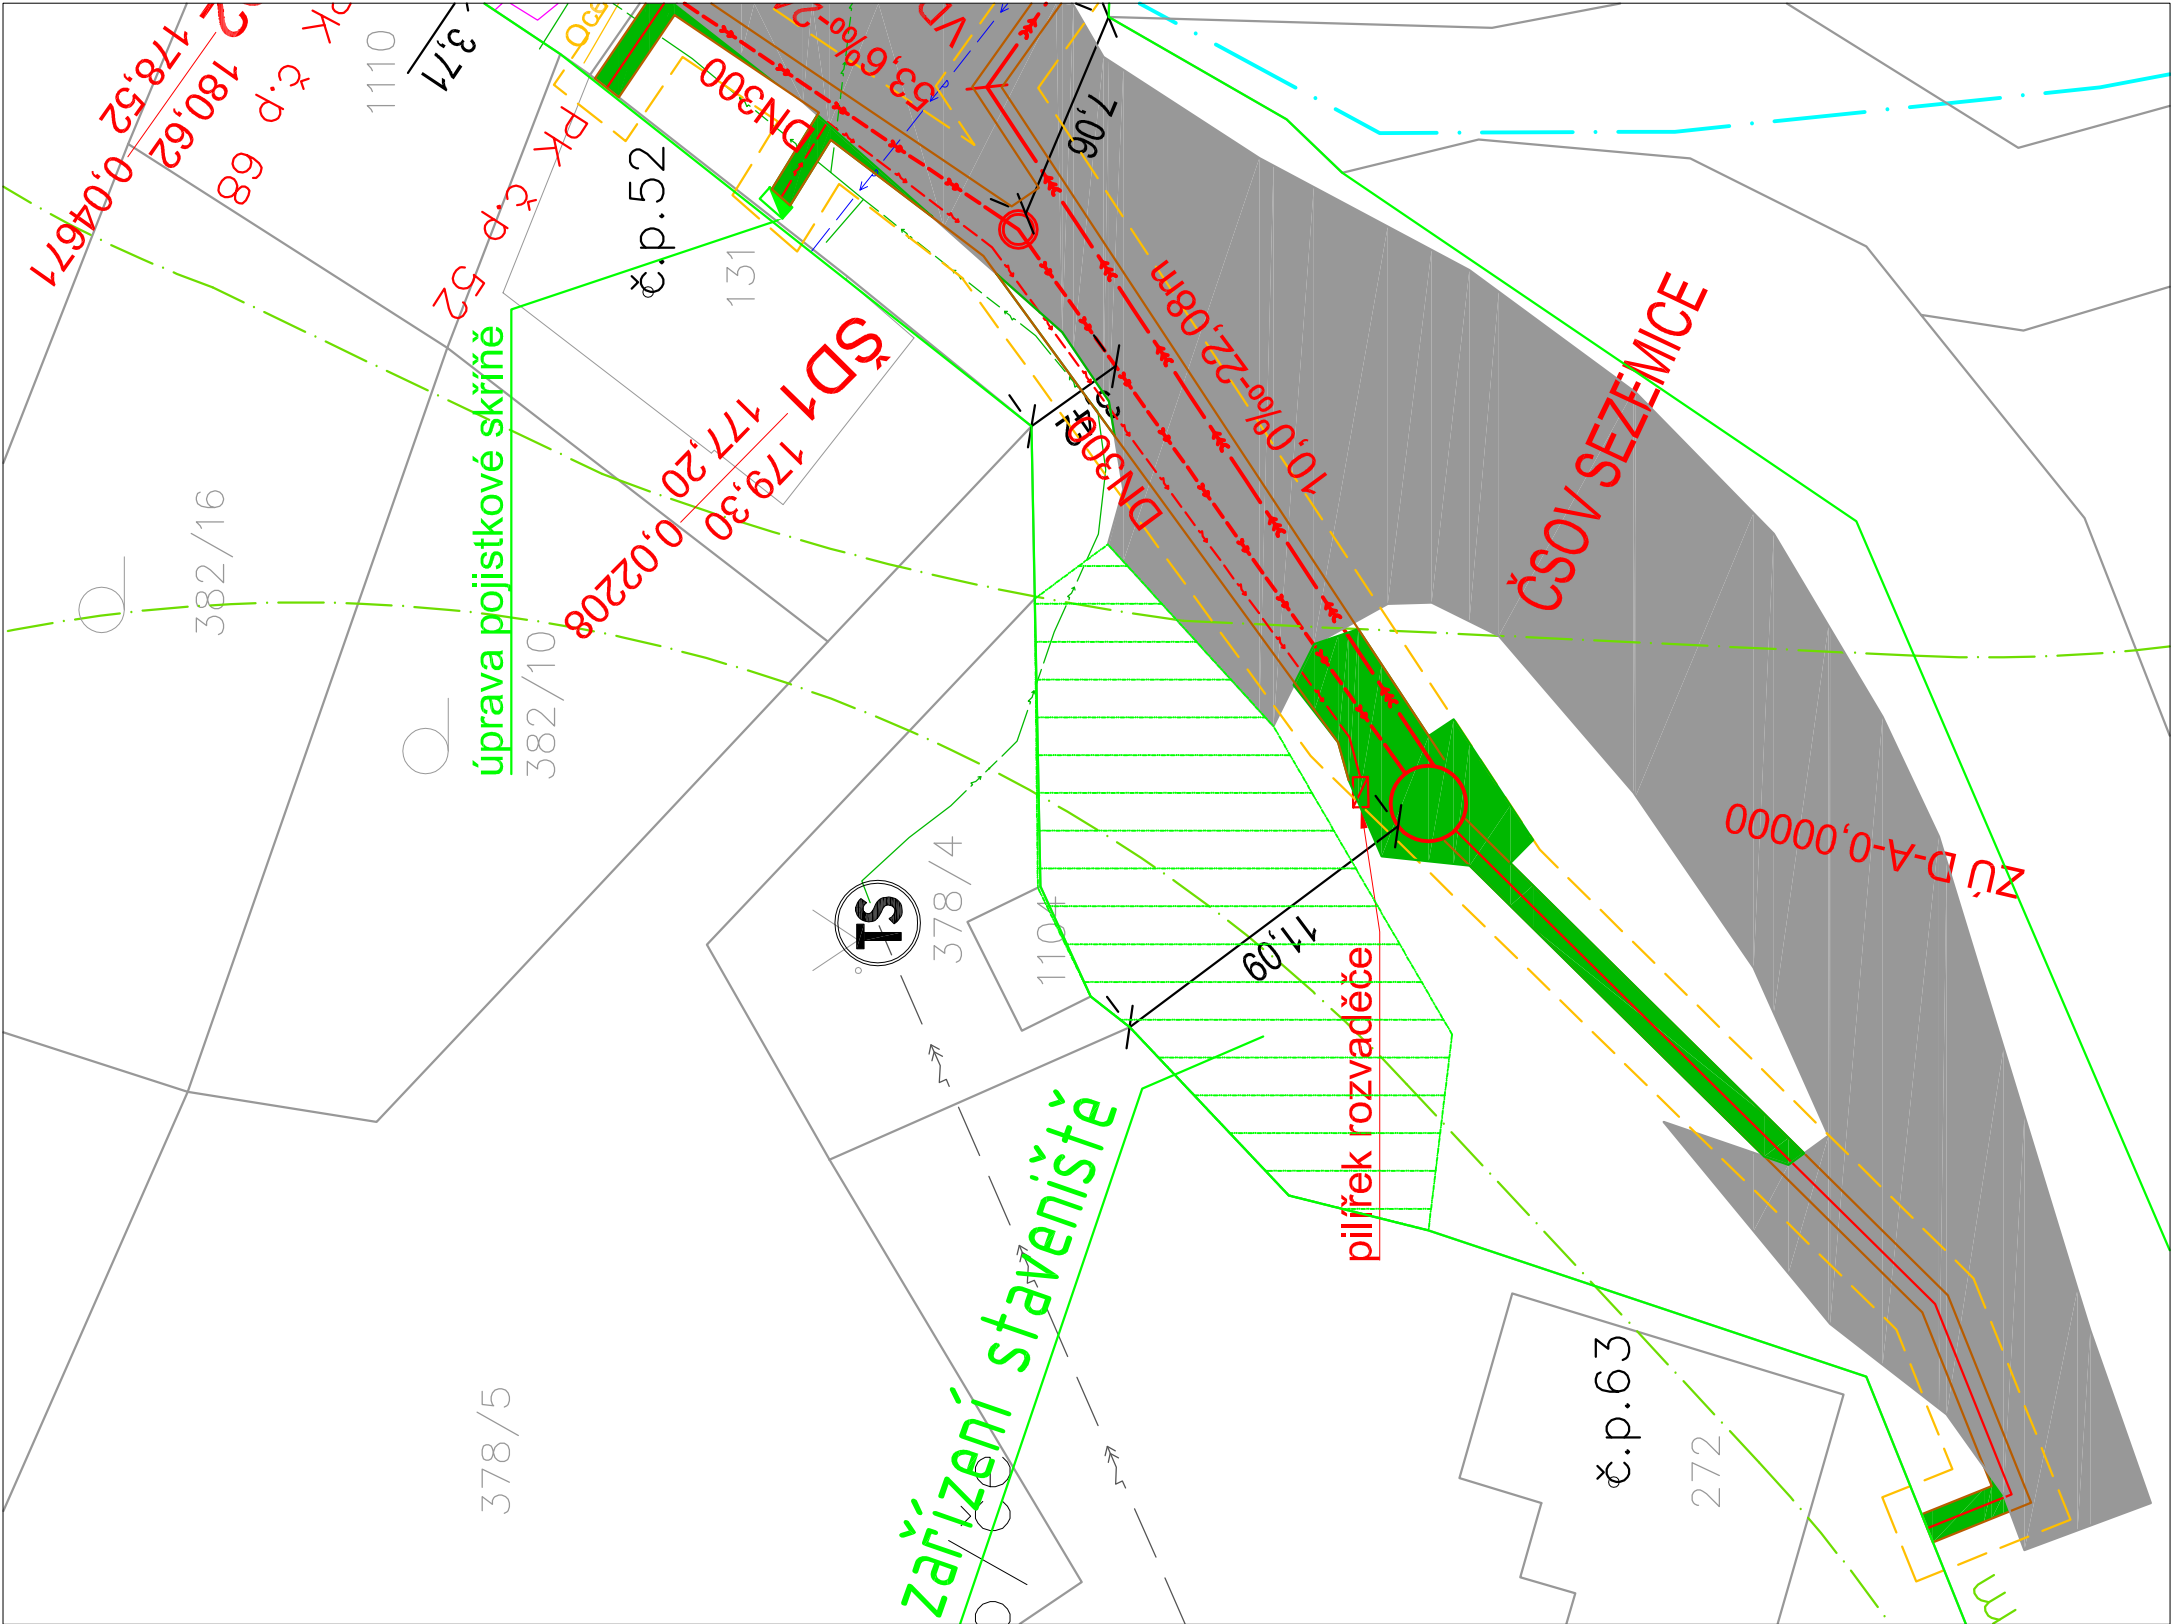

Situace

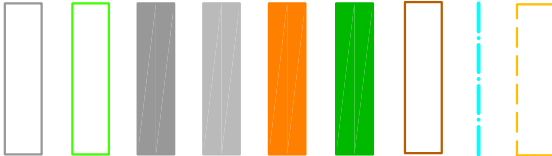


Projektovaná technická infrastruktura

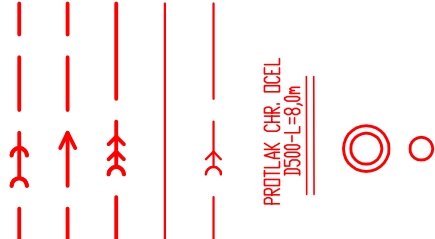

Stávající technická infrastruktura



Pozn.: Inženýrské sítě byly zakresleny pouze orientačně.
Před započítáním výkopových prací je nutné jejich vytyčení.

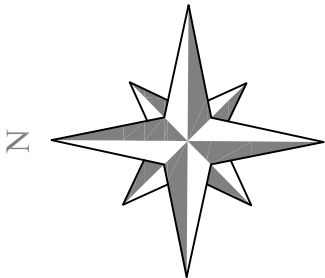

Změna:		c)		b)		a)		Provedl:		Dne:		Podpis:													
Autorizační razítko:																									
AQUECON AQUECON a.s. www.aquecon.cz info@aquecon.cz Sídlo: Čs. Legií 445/4 415 01 Teplice IČ: 14868202 Projekce: Zelený pruh 1560/99 140 00 Praha 4 tel: 417 535 725																									
Hl.inž.projektu:		Ing. Hála		Projektant:		Ing. Müller		Vypracoval:		Karas		Kontroloval:		Ing. Hála											
Podpis:				Podpis:				Podpis:				Podpis:													
Investor: Obec Rtyně nad Bílinou, č.p. 34, 41762 Rtyně nad Bílinou																		Datum: 12/2023		FA4		2			
Stavba: Odkanalizování obce Rtyně nad Bílinou - 1. etapa																		Stupeň: DSP							
																		č.zak: 2023-021/0632							
																		CAD: situace.dwg							
																		2023-021-4141724							
Obsah: Podrobný situační výkres ČSOV Sezemice																		Měřítko: 1:250				č.přílohy: D.1.4.1.7.2.4			
																		Kótováno v		m					