



Řez

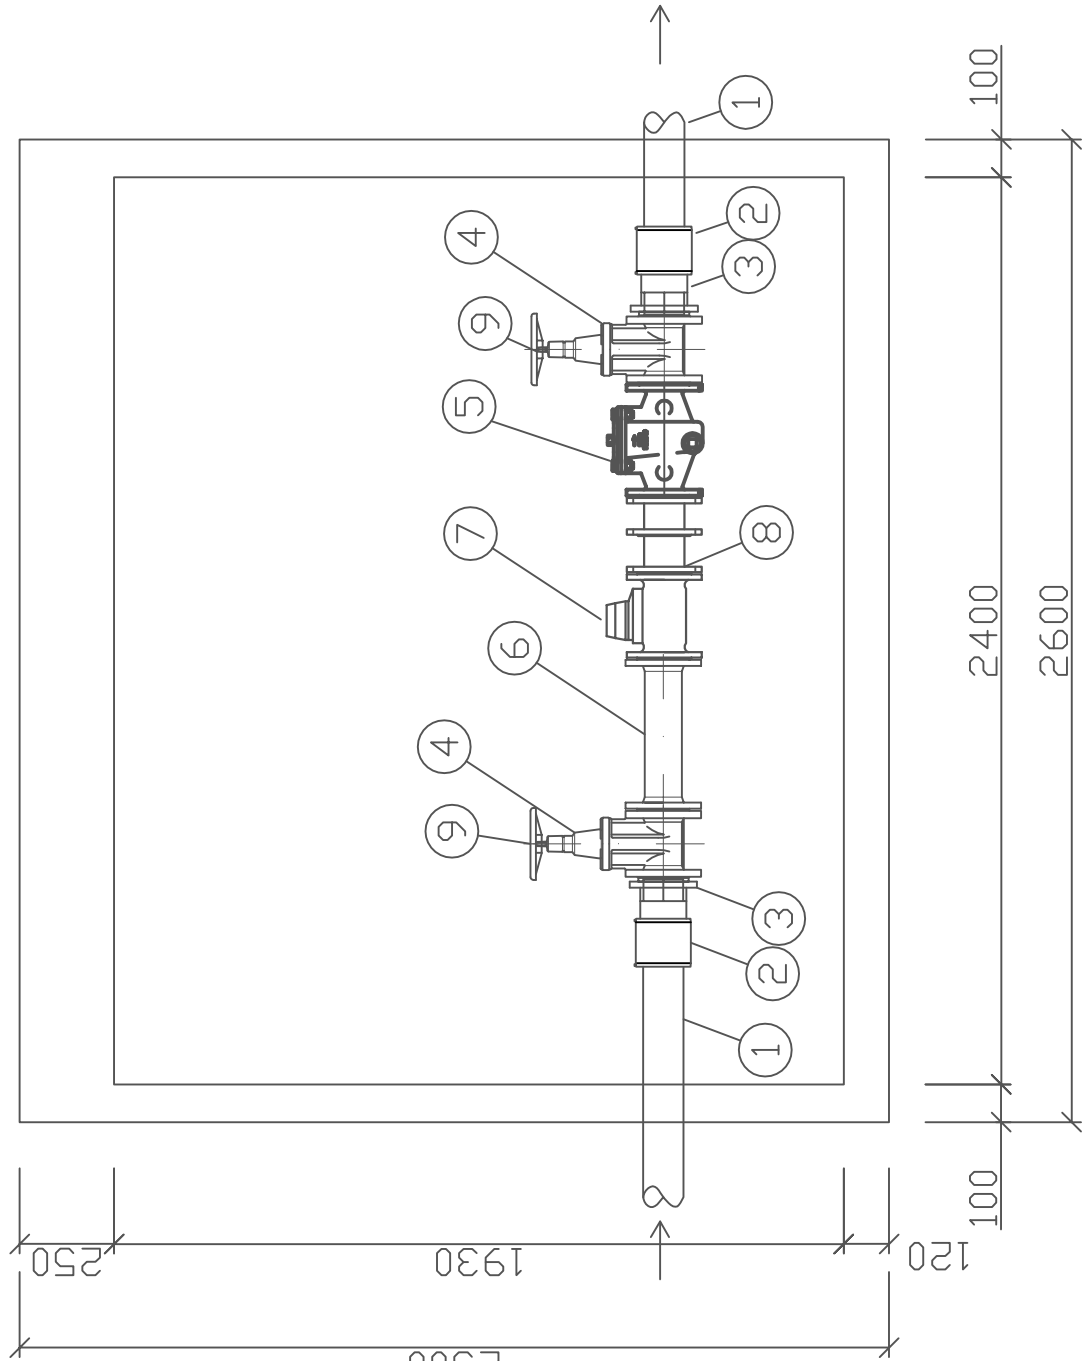

- 1 – Vodovodní potrubí HDPE PE100RC SDR 17 d90
- 2 – Spojka s lehce vyrazitelným dorazem MB d90 – 2 ks
- 3 – Lemový nákrůžek s integrovanou přírubou BEFL d90– 2 ks
- 4 – Šoupě DN80 – 2 ks
- 5 – Přírubový filtr s vrchním čištěním síta DN80 – 1 ks
- 6 – FF kus dl. 400 mm DN80 – 1 ks
- 7 – Přírubový vodoměr DN80 pro dálkový odečet – 1 ks
- 8 – F-kus + příruba jištěná proti posunu DN80 – 1 ks
- 9 – Ruční kolo DN80 – 2 ks

Půdorys

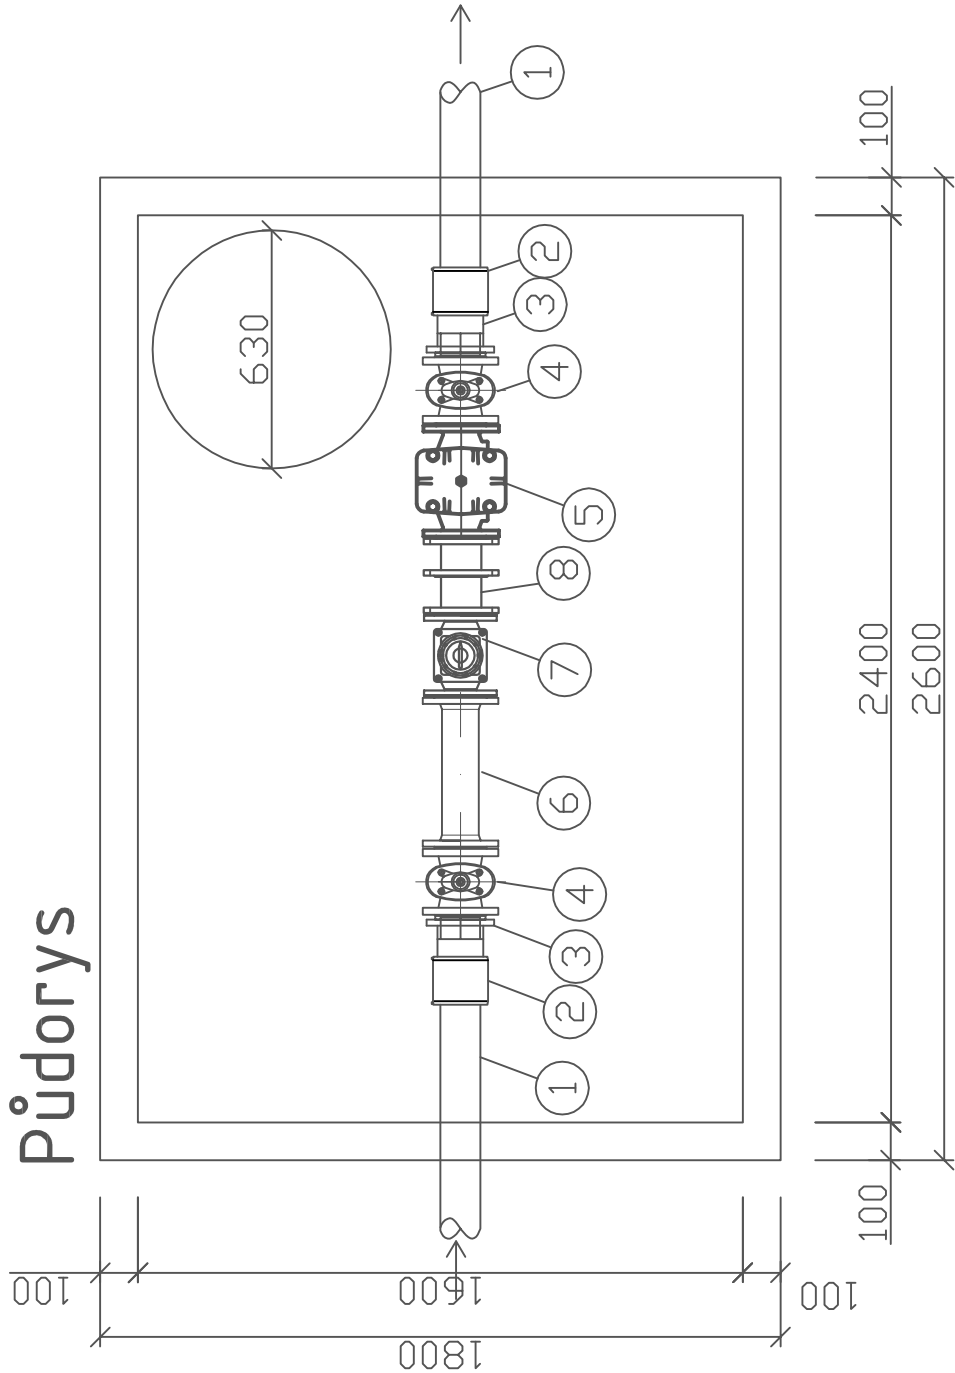

Změna:		c)		Provedl:		Dne:		Podpis:			
b)											
a)											
Autorizační razítko:											
AQUECON AQUECON a.s. www.aquecon.cz info@aquecon.cz Sídlo: Čs. Legií 445/4 415 01 Teplice IC: 14868202 Projekce: Zelený pruh 1560/99 140 00 Praha 4 tel: 417 535 725											
Hl.inž.projektu:		Ing. Hála		Projektant:		Ing. Müller		Vypracoval:		Ing. Müller	
Podpis:				Podpis:				Podpis:			
Investor: Obec Rtyně nad Bílinou, č.p. 34, 41762 Rtyně nad Bílinou											
Stavba: Odkanalizování obce Rtyně nad Bílinou											
Etapa 1											
Datum: 12/2023											
Stupeň: DSP											
Č.zak.: 2023-021/0632											
CAD: Rtyně_Sit_01.dwg											
2023-021-4161550											
Měřítko: 1:20											
Kótováno v m											
Obsah: Vzorový výkres vodoměrné šachty - přípojka pro ČOV											
č.přílohy: D.1.6.1.5.5											