



VZOROVÝ VÝKRES NAPOJENÍ VODOVODNÍ PŘÍPOJKY PRO Č.P.15 MALHOSTICE VČ. VODOMĚRNÉ SESTAVY

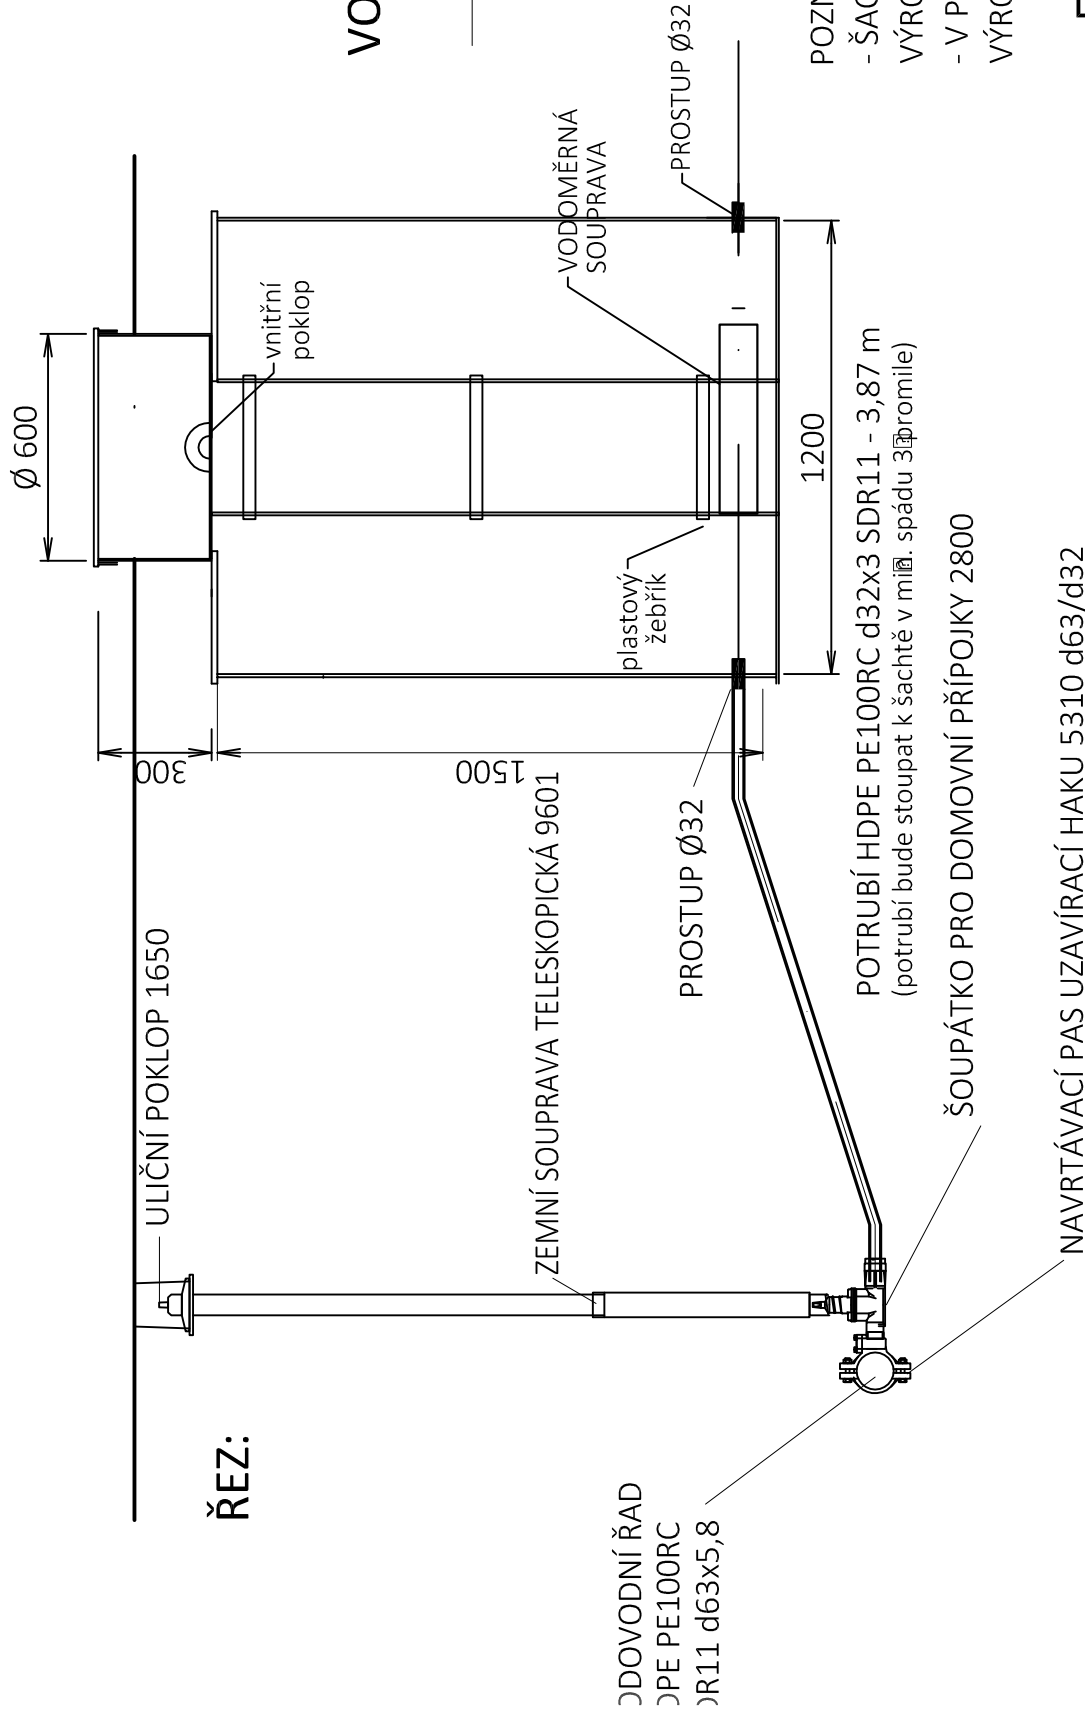

VODOMĚRNÁ SOUPRAVA:

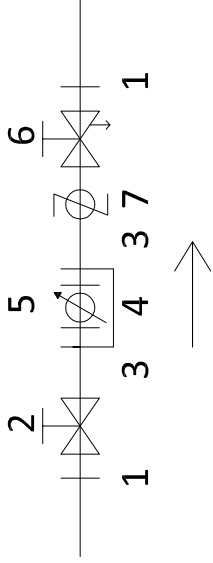


LEGENDA:

1. Spojka pro PE potrubí
2. Kulový uzávěr
3. Uklidňovací kus (dl. 5 x DN vodoměru, může nahradit vodoměrná násadka)
4. Vodoměrné šroubení
5. Vodoměr
6. Kulový uzávěr s vypouštěním
7. Zpětná klapka

POZNÁMKA:

- ŠACHTA BUDE OBSYPÁNA ŠTĚRKOPÍSKEM FRAKCE 0-4 mm (PŘÍPADNĚ OBSYP DLE DOPORUČENÍ VÝROBCE ŠACHTY)
- V PŘÍPADĚ VÝSKYTU PODZEMNÍ VODY JE NUTNÉ ŠACHTU OBETONOVAT (DLE POŽADAVKŮ VÝROBCE ŠACHTY)

PŮDORYS ŠACHTY:

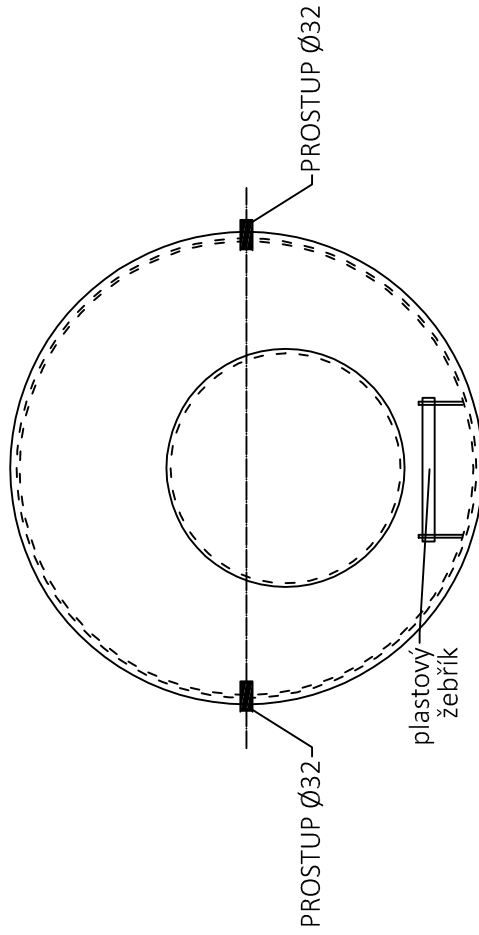

Změna:		c)			Provedl:				Dne:				Podpis:			
		b)														
		a)														
 AQUECON a.s. www.aquecon.cz info@aquecon.cz <u>Sídlo:</u> Čs. Legií 445/4 415 01 Teplice IČ: 14868202 <u>Projekce:</u> Zelený pruh 1560/99 140 00 Praha 4 tel: 417 535 725																
HLi.n.ž.projektu: Ing. Hála Projektant: Ing. Müller Podpis: Vypracoval: Ing. Müller Podpis: Kontroloval: Ing. Hála Podpis: Paré:																
Investor: Obec Rtyně nad Bílinou, č.p. 34, 41762 Rtyně nad Bílinou Sřavba: Odkanalizování obce Rtyně nad Bílinou Etapa 1 Datum: 12/2023 FA4 2 Stupeň: DSP č.zak.: 2023-021/0632 CAD: Rtyně_Sit_01.dwg 2023-021-4161700																
Obsah: Vzorový výkres napojení vodovodní přípojky Měřítko: 1:20 č.přílohy: D.1.6.1.7 Kótováno v m																