


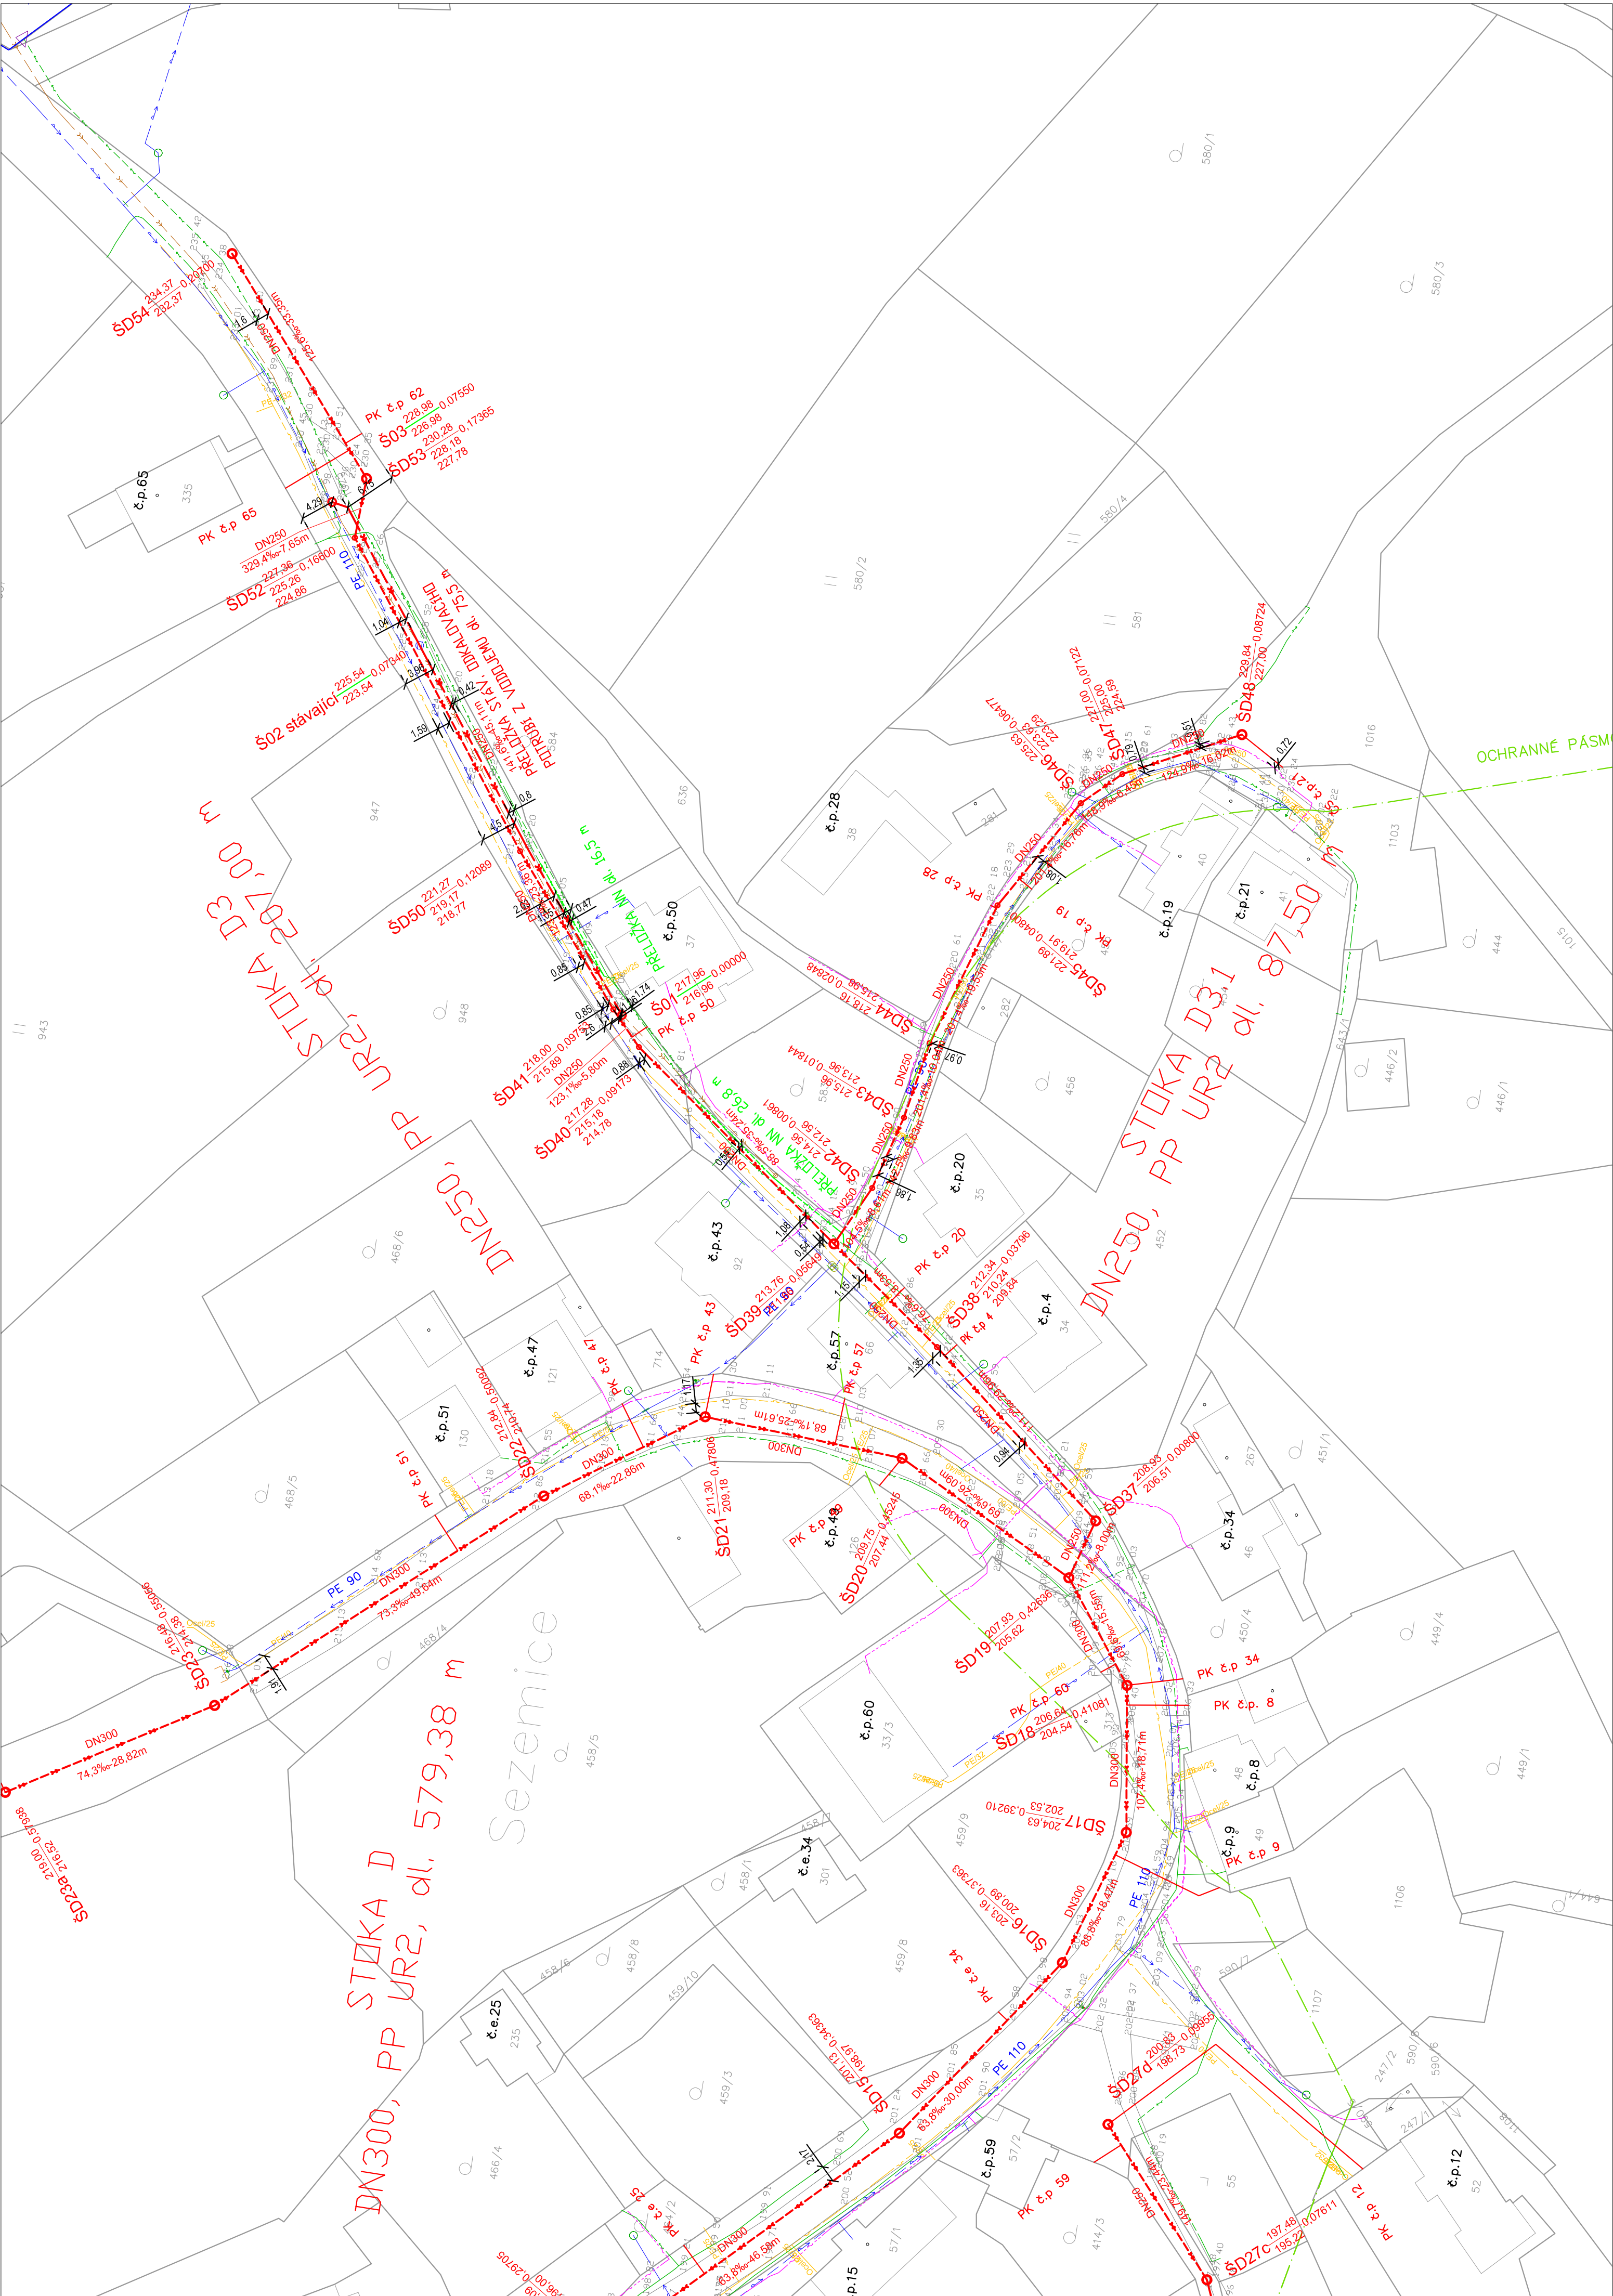

- Situace
- Hranice KN

Rozhraní ploch

Vodní tok

Ochranné pásmo lesa

Ochranné pásmo dráhy

- Projektovaná technická infrastruktura
- Splašková kanalizace – gravitační

Splašková kanalizace – tlaková

Splašková kanalizace – výtlak

Kanalizační přípojka – gravitační

Kanalizační přípojka – tlaková

- Navržená ocelová chránička
- Revizní šachta

Revizní šachta

- Stávající technická infrastruktura
- Podzemní vedení ČD telematika

Podzemní vedení NN

Nadzemní vedení NN

Nadzemní vedení VN

Sdělovací vedení Četřin

Vodovod

Podzemní vedení plynovodu

Stávající dešťová kanalizace

Stávající splašková kanalizace

Stávající dešťová kanalizace

Pozn.: Inženýrské sítě byly zakresleny pouze orientačně.
Před započítáním výkopových prací je nutné jejich vytyčení.

Změna:		a)		b)		c)		Provedl:		Dne:		Podpis:																									
 AQUECON a.s. www.aquecon.cz info@aquecon.cz Sídlo: Čs. Legii 445/4 Zelený pruh 1560/99 140 00 Praha 4 IČ: 14686202 Projekce: Ing. Müller																Hlavní projekt:		Ing. Hála		Projektant:		Ing. Müller		Vypracoval:		Karás		Podpis:		Kontroloval:		Ing. Hála		Podpis:		Foté	
																Investor:		Obec Rtyně nad Blínou, č.p. 34, 47162 Rtyně nad Blínou		Stavba:		Odkanalizování obce Rtyně nad Blínou - 1. etapa		Datum:		12/2023		DSP		F44:		F44:					
Číslo:				Číslo:				Číslo:		2023-021/0632		Číslo:																									
Číslo:				Číslo:				Číslo:		RTYNE DSP PP KANDWIG		Číslo:																									
Číslo:				Číslo:				Číslo:		2023-021-331500		Číslo:																									
Číslo:				Číslo:				Číslo:		Měřítko: 1:500		Číslo:																									
Číslo:				Číslo:				Číslo:		Kótování v		Číslo:																									