


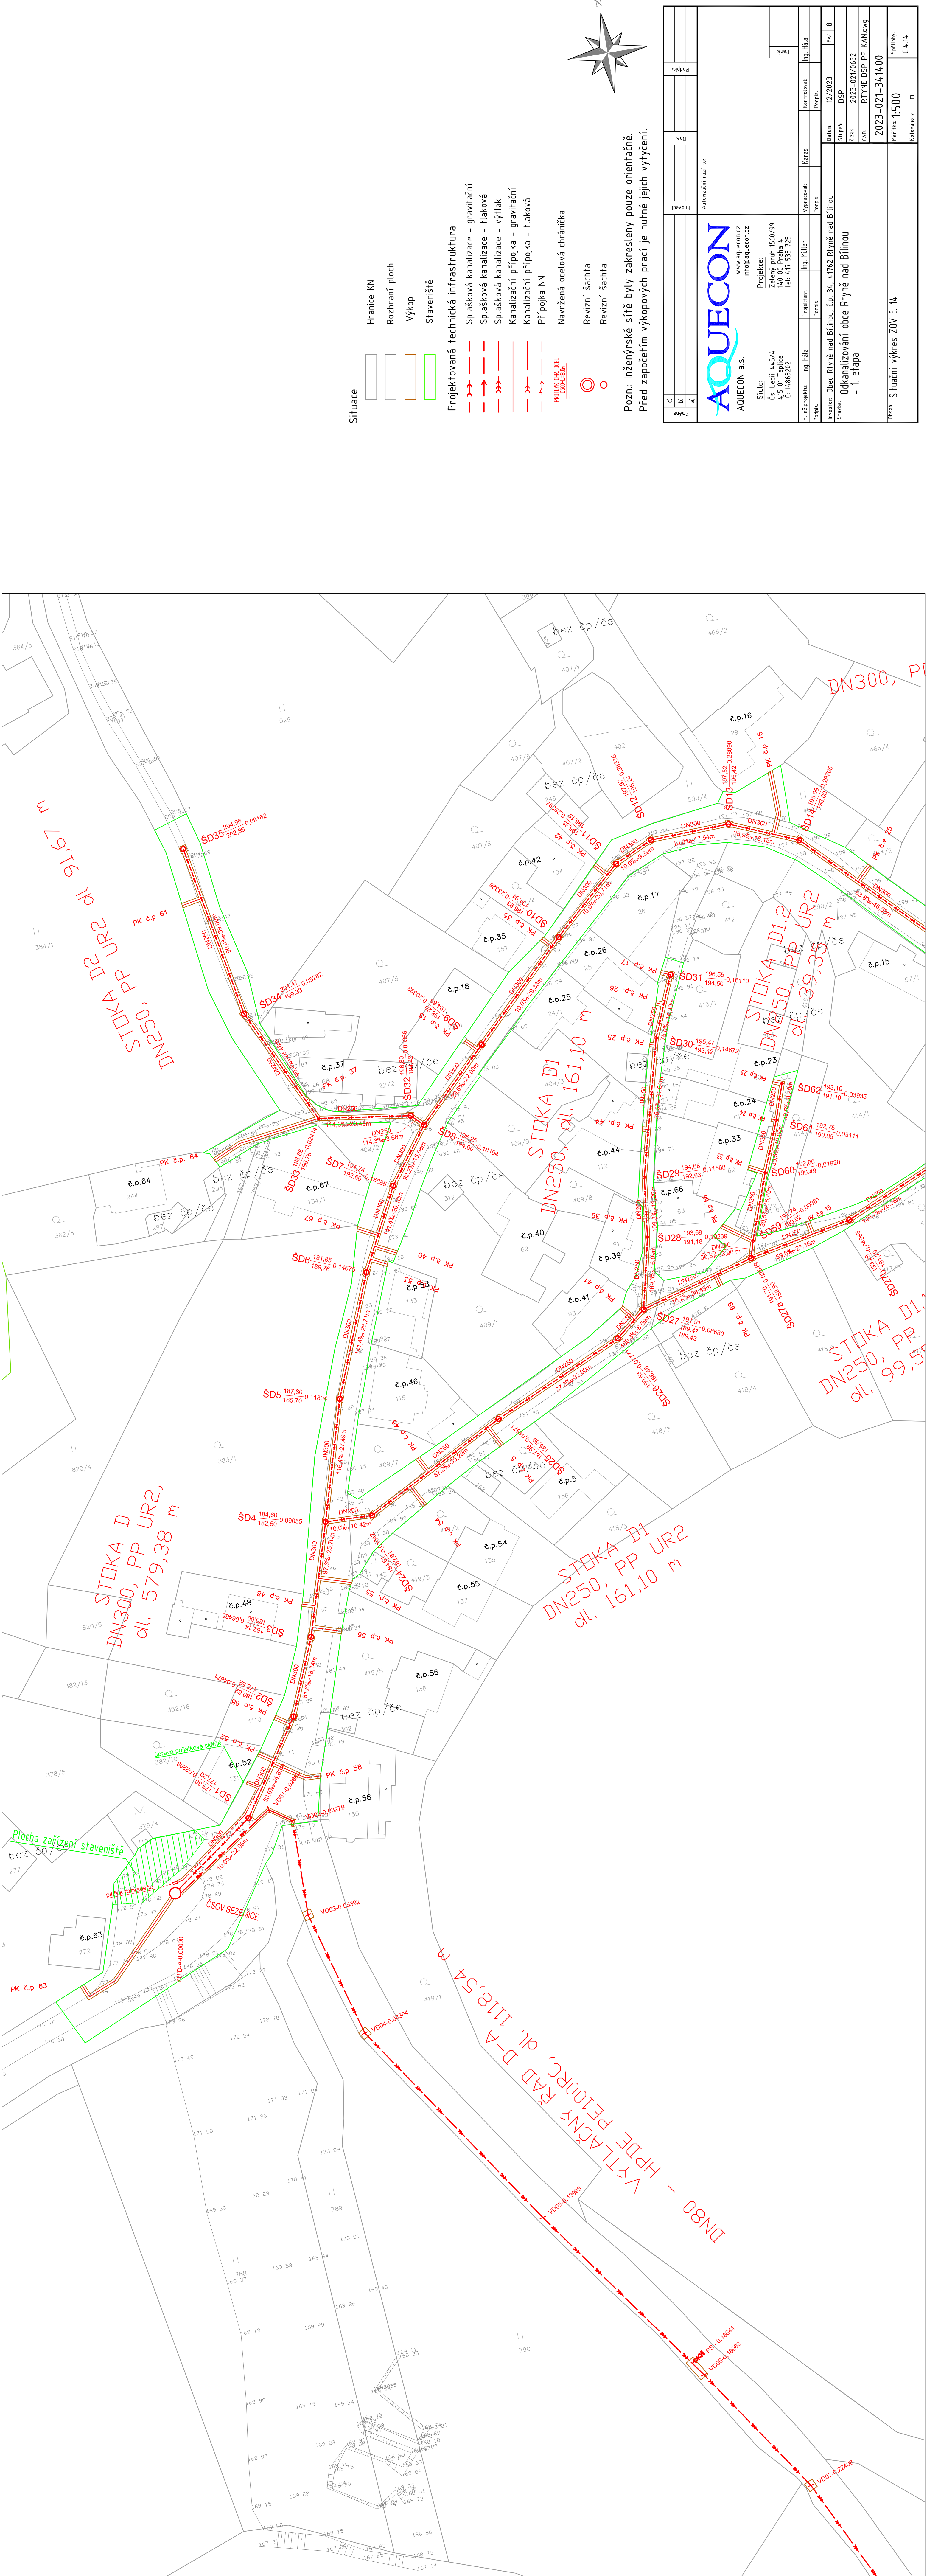

- Situace
- Hranice KN
  - Rozhraní ploch
  - Výkop
  - Staveniště

- Projektovaná technická infrastruktura
- Splašková kanalizace – gravitační
  - Splášková kanalizace – tlaková
  - Splášková kanalizace – výtah
  - Kanalizační přípojka – gravitační
  - Kanalizační přípojka – tlaková
  - Přípojka NN
  - Navržená ocelová chránička
  - Revizní šachta
  - Revizní šachta

Pozn.: Inženýrské sítě byly zakresleny pouze orientačně.  
Před započítáním výkopových prací je nutné jejich vyčištění.

|                                                                                                                           |                         |                        |                      |                           |                         |
|---------------------------------------------------------------------------------------------------------------------------|-------------------------|------------------------|----------------------|---------------------------|-------------------------|
| Značka                                                                                                                    | Provedení               | Dle                    | Podpis               | Autentizační razítko      |                         |
| <b>AQUECON</b><br>www.aquecon.cz<br>info@aquecon.cz                                                                       |                         |                        |                      |                           |                         |
| Sídlo: Projektce:<br>Čs. Legii 445/4 Zelený pruh 1560/99<br>415 01 Teplice 140 00 Praha 4<br>IČ: 1488202 tel. 471 535 725 |                         |                        |                      |                           |                         |
| Hlavní projektant: Ing. Hláša                                                                                             | Projektant: Ing. Müller | Vypracoval: Ing. Hláša | Kontrola: Ing. Hláša | Podpis:                   | Podpis:                 |
| Investor: Obec Rtyně nad Bílinou, č.p. 34, 41762 Rtyně nad Bílinou                                                        |                         |                        |                      | Datum: 12/2023            | Strana: 8               |
| Stavba: Odkanalizování obce Rtyně nad Bílinou                                                                             |                         |                        |                      | Stupeň: DSP               | Číslo: 2023-021/0632    |
| - 1. etapa                                                                                                                |                         |                        |                      | CAD: RTYNE DSP PP KAN.dwg |                         |
| Obsah: Situační výkres ZOV č. 14                                                                                          |                         |                        |                      | Měřítko: 1:500            | Číslo: 2023-021-3414-00 |
|                                                                                                                           |                         |                        |                      | Kótováno v m              |                         |