

Výpis přípojek jednotné kanalizace						
Přípojka č.p.	Sběrač	DN Sběrače	Délka			
			DN150	DN200		
143	1	500		m	2,00	m
128	1	500		m	8,30	m
SS128	1	500	7,80	m		m
SS129	1	500	7,80	m		m
129	1	500		m	7,80	m
SS130	1	500	4,80	m		m
SS123.1	1	500	6,85	m		m
130	1	500		m	4,50	m
SS263	1	500	5,70	m		m
SS123.2	1	500	9,10	m		m
263	1	500		m	5,70	m
123	1	500		m	8,10	m
127	1	500		m	5,50	m
SS135	1	500	4,80	m		m
135	1	500		m	4,80	m
504	1	500		m	7,70	m
SS504	1	500	7,70	m		m
SS136	1	500	4,30	m		m
136	1	500		m	4,55	m
503	1	500		m	7,55	m
SS503	1	500	7,55	m		m
221	1	500	5,55	m		m
170	1	500		m	6,05	m
SS170	1	500	6,05	m		m
SS147	1	500	5,70	m		m
147	1	500		m	5,50	m
376*	1	Š1.8		m	5,70	m
N1*	1	Š1.8		m	3,00	m
SS341	1	500	9,40	m		m
341	1	500		m	9,40	m
SS340	1	500	9,40	m		m
SS746²	1	200	4,30	m		m
746	1	500		m	9,70	m
340	1	500		m	9,40	m
SS339.1	1	500	9,40	m		m
346	1	500		m	9,70	m
339	1	500		m	9,40	m
SS346²	1	200	3,50	m		m
KN 379	1	500		m	9,40	m
SS339.2	1	500	9,40	m		m
347	1	500		m	9,40	m
SS347	1	500	9,90	m		m
348	1	500		m	9,90	m
SS348	1	500	10,10	m		m
349	1	500		m	9,90	m
SS350	1	500	9,80	m		m
350*	1	Š1.11		m	9,10	m
SS330	1	500	9,60	m		m
330	1	500		m	9,60	m
SS351.1	1	500	9,50	m		m
SS329	1	500	9,60	m		m
351	1	500		m	9,90	m
329	1	500		m	9,25	m
SS351.2	1	500	9,90	m		m
SS328.1	1	500	9,10	m		m
352	1	500		m	9,90	m
328	1	500		m	9,00	m
SS352	1	500	10,40	m		m
SS328.2	1	500	8,80	m		m
N2*	1	Š1.13	Š1.13	m	2,00	m


353.1	1	400		m	4,20	m
SS353.1	1	400	4,20	m		m
353.2	1	400		m	4,20	m
365	1	400		m	1,85	m
SS353.2	1	400	4,20	m		m
SS365	1	400	1,85	m		m
354	1	400		m	4,20	m
SS354	1	400	4,20	m		m
SS364	1	400	1,85	m		m
364	1	400		m	2,00	m
363	1	400		m	2,00	m
SS363	1	400	2,00	m		m
365	1	400		m	3,90	m
SS365	1	400	3,90	m		m
354	1	400		m	3,90	m
SS362	1	400	2,15	m		m
SS354	1	400	3,90	m		m
SS357	1	400	3,80	m		m
SS361	1	400	2,15	m		m
357	1	400		m	3,80	m
358	1	400		m	3,80	m
SS358	1	400	3,80	m		m
360	1	400		m	2,30	m
SS360	1	400	2,40	m		m
359*	1	Š1.15		m	2,50	m
SS359	1	400	2,50	m		m
479	1	400		m	2,90	m
SS479	1	400	2,80	m		m
491	1	400		m	2,55	m
SS491	1	400	2,40	m		m
510	1	400		m	1,90	m
SS342	2	300	2,00	m		m
342	2	300		m	7,00	m
SS343	2	300	7,00	m		m
343*	2	Š2.2		m	8,00	m
SS344*	2	Š2.2	8,00	m		m
344 + SS	2	300		m	2,00	m
345	2	300		m	6,70	m
SS345*	2	Š2.3	6,50	m		m
SS338	3	300	1,50	m		m
338	3	300		m	2,00	m
SS337	3	300	1,50	m		m
337	3	300		m	2,00	m
SS336*	3	Š3.1	1,50	m		m
336	3	300		m	2,00	m
SS335	3	300	1,50	m		m
335	3	300		m	2,00	m
SS334	3	300	1,50	m		m
334*	3	Š3.2		m	2,00	m
SS327	4	300	9,00	m		m
327*	4	Š4.1		m	3,80	m
SS326.1	4	300	3,90	m		m
326*	4	Š4.2		m	4,00	m
SS326.2*	4	Š4.2	4,75	m		m

Celkem			322,55 m	319,20 m		
* přípoka je napojena do dna šachty, nevyžaduje navrtávací sedlo, odbočku ani kolena pro úpravu směrového a výškového vedení						
² přípojka je napojena na jinou přípojku DN200 pomocí odbočky PVC DN200/150						
- přípojky uličních vpustí sou řešeny samostatně						


DN300 a 400: NAPOJENÍ PŘÍPOJEK POMOCÍ ODBOČKY

Pomocí odboček budou připojeny přípojky na potrubí hlavní stoky DN400 sběrače 1 a DN300 sběračů 2, 3 a 4. Na potrubí DN500 sběrače 1 budou přípojky napojeny navrtávacími sedly. Poloha, materiál a dimenze přípojek nejsou přesně známy. Projekt předpokládá přepojování přípojek z plastového potrubí PVC DN150 popř. kameninového potrubí DN200, v případě jiné dimenze přípojky budou použity odpovídající dimenze odboček a napojovacích tvarovek!

PŮDORYS M 1:20

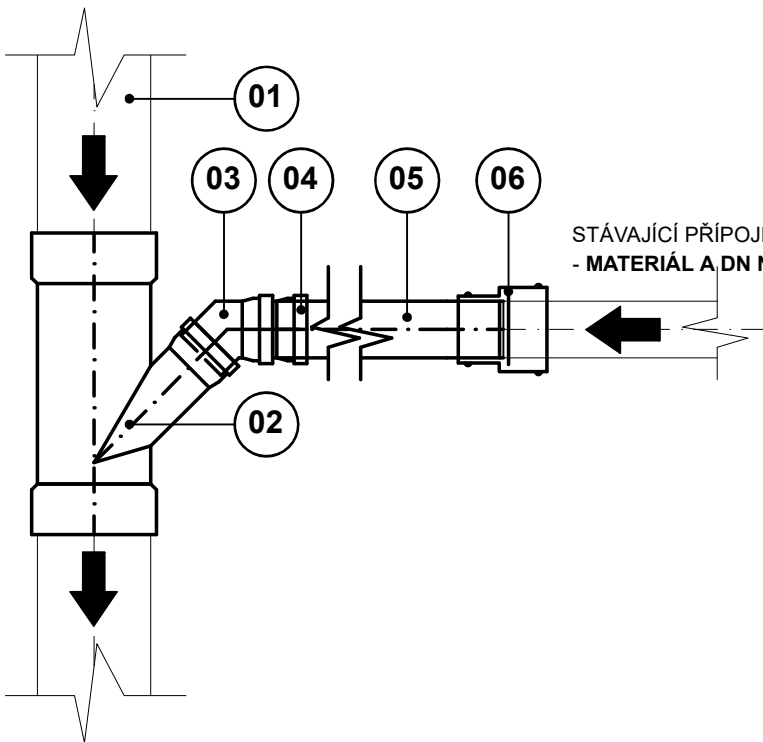


ŘEZ:

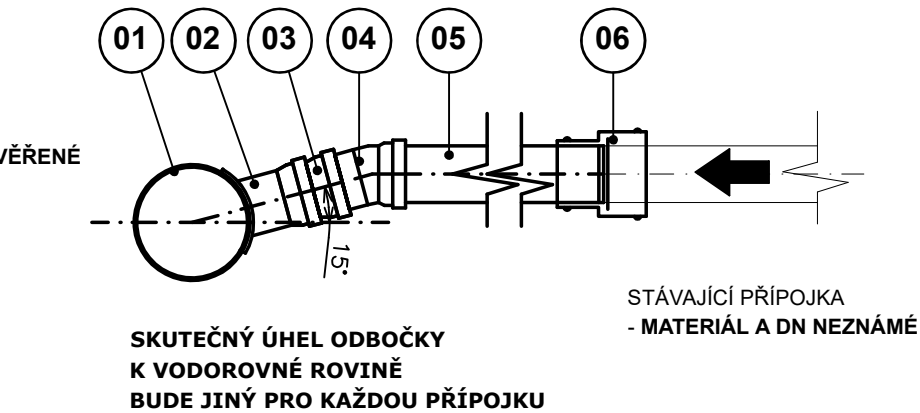


DN500: NAPOJENÍ PŘÍPOJEK POMOCÍ NAVRTÁVACÍHO SEDLA

Pomocí navrtávacích sedel budou připojeny přípojky na potrubí hlavní stoky DN500 sběrače 1. Na potrubí DN300 a DN400 budou přípojky napojeny vsazenými odbočnými tvarovkami. Poloha, materiál a dimenze přípojek nejsou přesně známy. Projekt předpokládá přepojování přípojek z plastového potrubí PVC DN150 popř. kameninového potrubí DN200, v případě jiné dimenze přípojky budou použity odpovídající dimenze odboček a napojovacích tvarovek!

PŮDORYS M 1:20

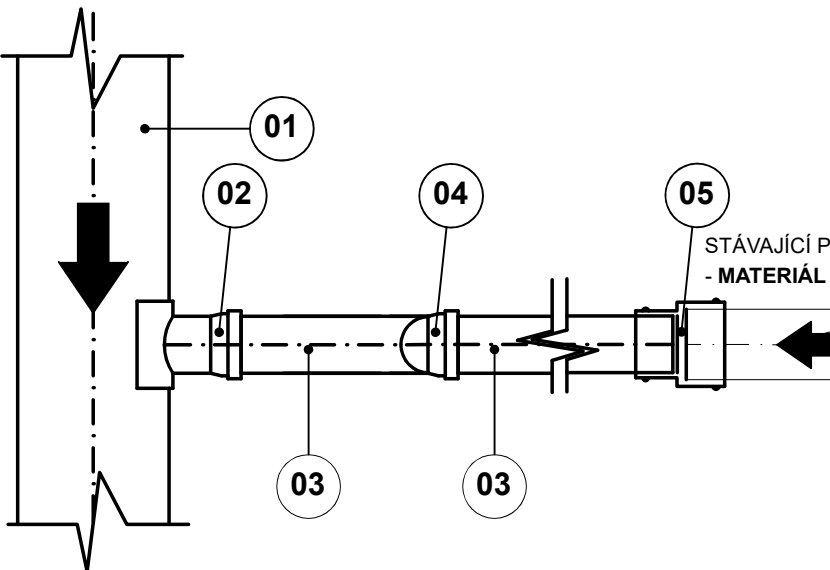

ŘEZ:

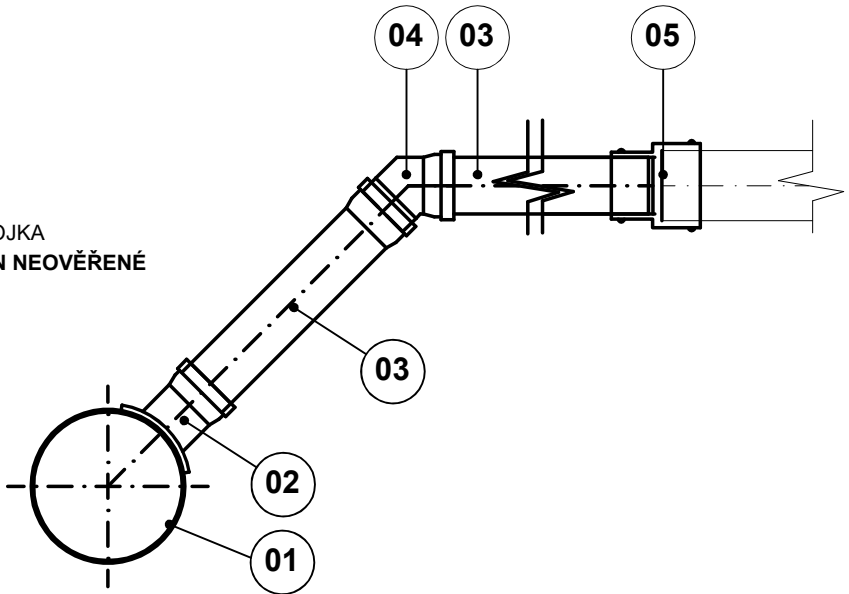

DN300 (400) - ORIENTAČNÍ VÝPIS PRO 1 PŘÍPOJKU:

ZNČ.	NÁZEV	DN	MNOŽ.
01	STOKA - TR HLADKÉ PVC SN12	300 (400)	-
02	ODBOČKA PVC/KG	300/X 400/X	1 ks
03	KOLENO 45° KG - SN8	150 (200)	1 ks
04	KOLENO 15° KG - SN8	150 (200)	1 ks
05	PŘÍPOJKA - TR PVC-U (KG) - SN8	150 (200)	dle sit.
06	STANDARDNÍ SPOJKA SC/LC (+ DIST. VLOŽKA) nebo PŘECHODOVÁ SPOJKAAC/AR	150/X 200/X	1

Celkem se předpokládá vysazení 16ks přípojek DN150 a 14ks přípojek DN200 na potrubí DN400 a 8ks přípojek DN150 a 7ks přípojek na potrubí DN300.

DN500 - ORIENTAČNÍ VÝPIS PRO 1 PŘÍPOJKU:

ZNČ.	NÁZEV	DN	MNOŽ.
01	STOKA - TR HLADKÉ PVC SN12	500	-
02	UNIVERZÁLNÍ SEDLO	500/X	1 ks
03	PŘÍPOJKA TR PVC-U (KG) - DL. DLE SIT.	150 (200)	2 ks
04	KOLENO 45° KG - SN8	150 (200)	1 ks
05	STANDARDNÍ SPOJKA SC/LC (+ DIST. VLOŽKA) nebo PŘECHODOVÁ SPOJKAAC/AR	150/X 200/X	1

Celkem se předpokládá přepojení 27ks přípojek DN150 a 27ks přípojek na potrubí DN500.

Poznámky

Přesný počet přepojovaných přípojek není znám. Celkem se předpokládá přepojení 57ks přípojek DN150 a 57ks přípojek DN200.

Přípojky stávajících resp. nových uličních vpustí je podrobně řešeno ve výkresu D.1.7 Vzor napojení a výpis uličních vpustí JK.

Kolena 45° a 15° ve schématu napojení přípojek slouží ke směrovému a výškovému vyrovnání pro plynulé napojení stávajících potrubí. V případě, že bude možné provést napojení bez tohoto vyrovnání, nemusí být jednotlivá kolena použita.

Skutečný počet, poloha, dimenze a materiál přípojek není znám a musí být ověřen při provádění stavby ve výkopu. V případě zjištění dalších funkčních přípojek, které nejsou zahrnuty v projektové dokumentaci, musí být také tyto přepojeny na obnovené kanalizační sběrače.

VYPRACOVAL	ČÍSLO PARE	
Ing. ŽÁČEK Jaroslav Ph.D., Chlum 144, Křemže 382 03, IČ: 06577831		
MÍSTO STAVBY: České Budějovice - Jihočeský kraj k. ú. Zliv u Českých Budějovic (793272)	STUPEŇ PROJEKTU PROJEKTOVÁ DOKUMENTACE PRO PROVÁDĚNÍ STAVBY (DPS)	
INVESTOR: Město Zliv, Dolní náměstí 585, 373 44 Zliv		
STAVBA	DATUM VIII/2025	
Zliv Obnova kanalizace v ulici Jáchymovská		FORMÁT 3 x A4
STAVEBNÍ OBJEKT SO-01.1 Jednotná kanalizace Tyršova - Jáchymovská	MĚŘÍTKO 1:50	
OBSAH Vzor přepojení a výpis přípojek jednotné kanalizace	Č. VÝKRESU D.1.5	