




ŘEZ A-A'

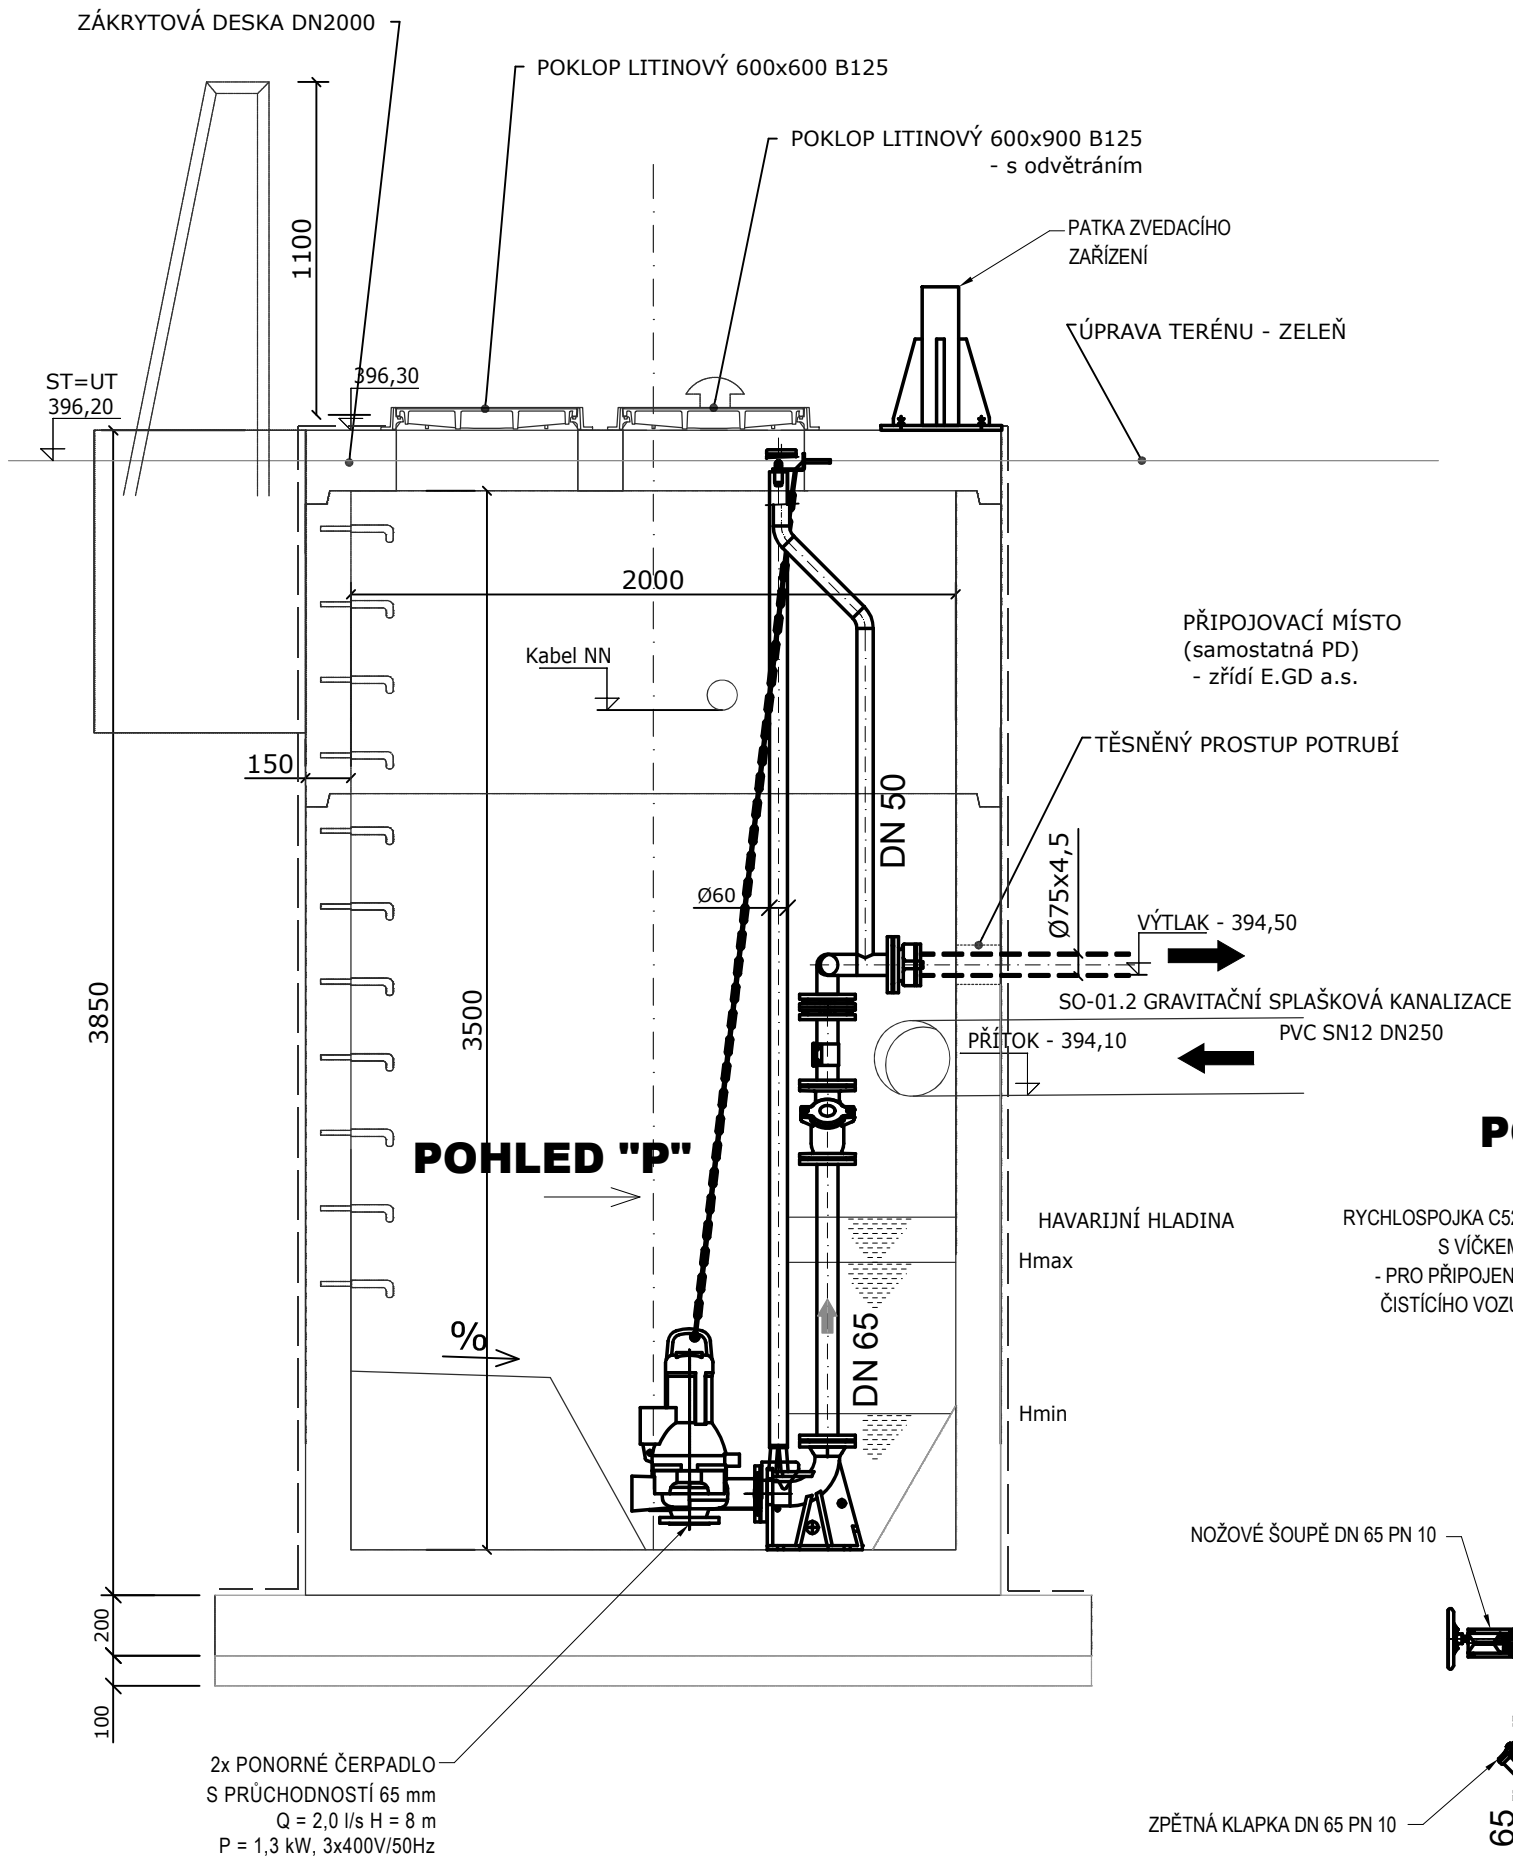

PŮDORYS

 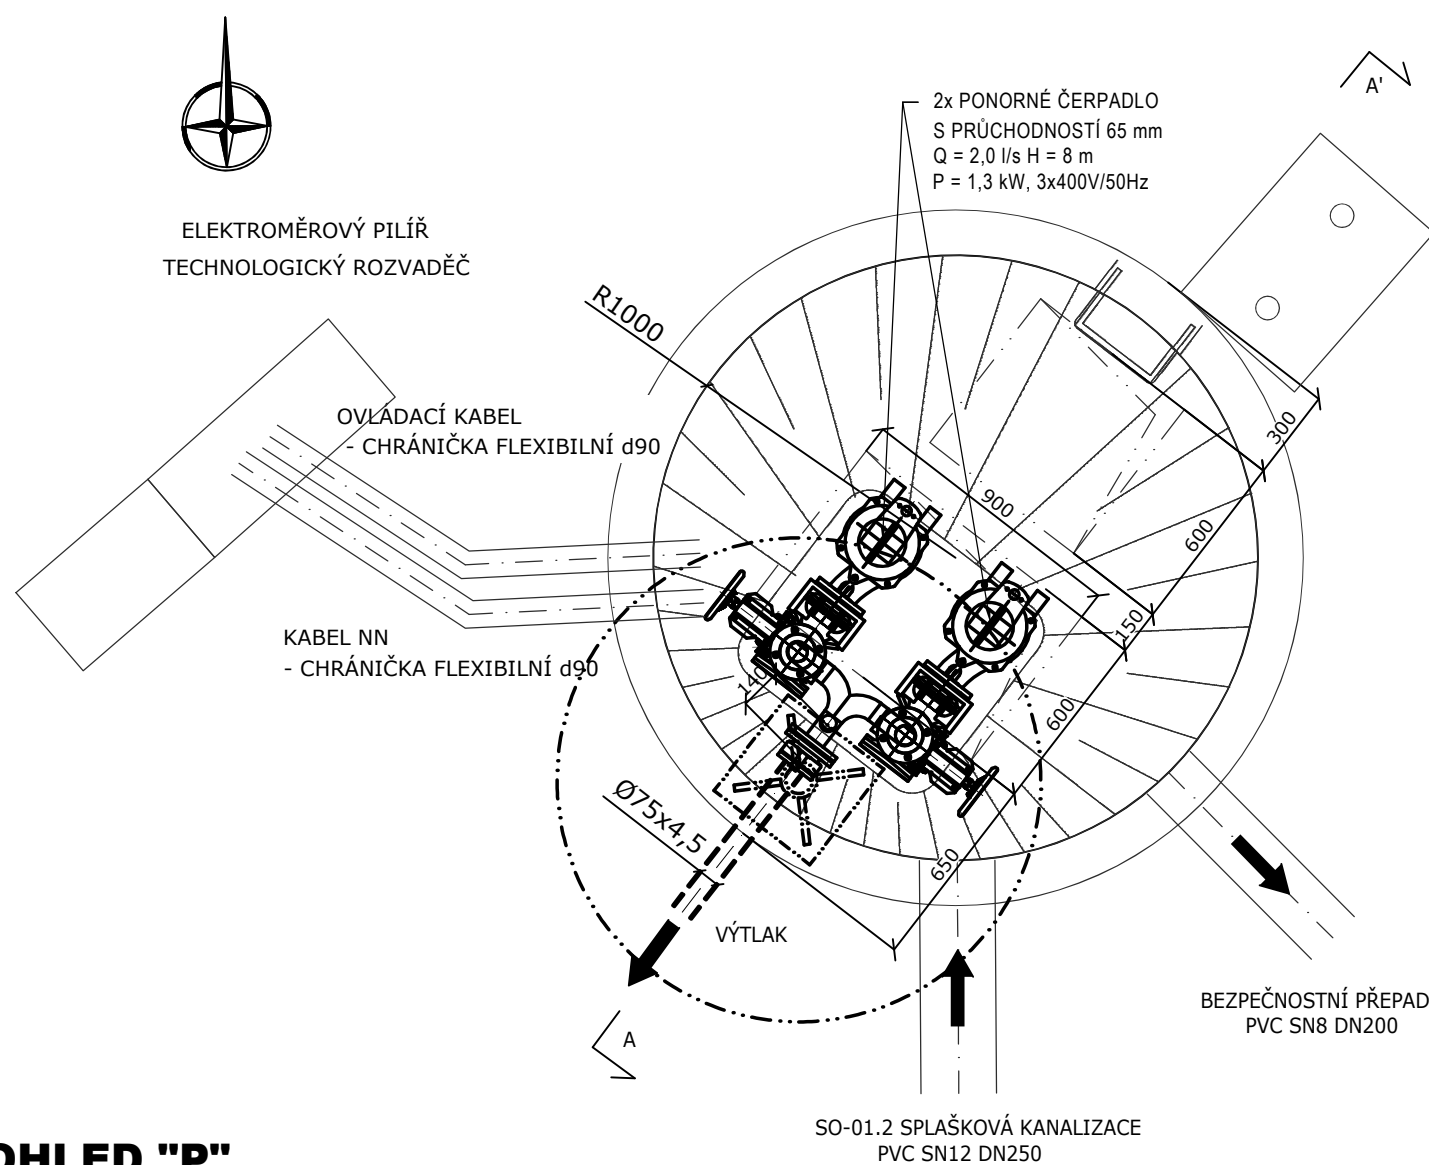


POHLED "P"

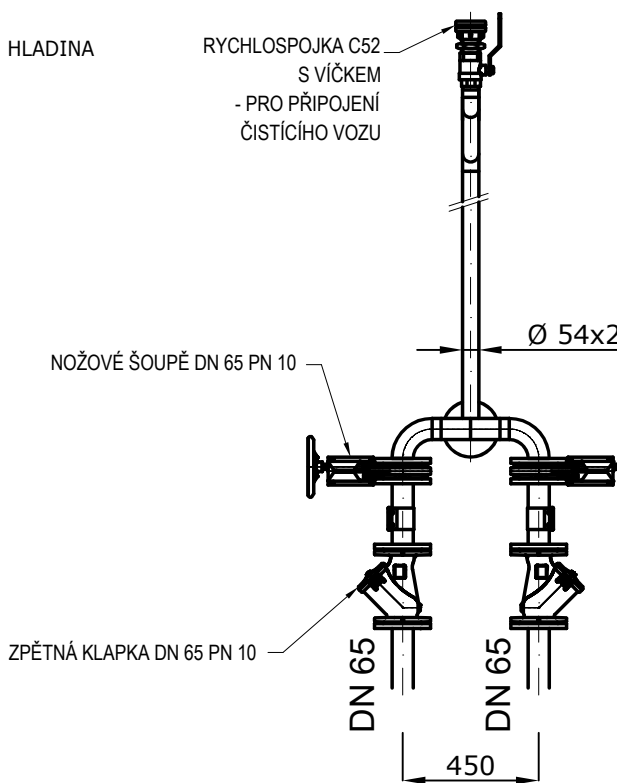

LEGENDA:

- STAVBA
- DODÁVKA STROJNÍ
- DODÁVKA STAVBY

Výškový systém: Balt po vyrovnání		ČÍSLO PARE
VYPRACOVAL		
Ing. ŽÁČEK Jaroslav Ph.D., Chlum 144, Křemže 382 03, IČ: 06577831		
		
MÍSTO STAVBY:	České Budějovice - Jihočeský kraj k. ú. Zliv u Českých Budějovic (793272)	STUPEŇ PROJEKTU PROJEKTOVÁ DOKUMENTACE PRO PROVÁDĚNÍ STAVBY (DPS)
INVESTOR:	Město Zliv, Dolní náměstí 585, 373 44 Zliv	
STAVBA		DATUM VIII/2025
Zliv		FORMÁT 2 x A4
Obnova kanalizace v ulici Jáchymovská		
PROVOZNÍ SOUBOR PS-01 Vystrojení čerpací stanice		MĚŘÍTKO 1:25
OBSAH Čerpací stanice - strojní část		Č. VÝKRESU D.5.2