


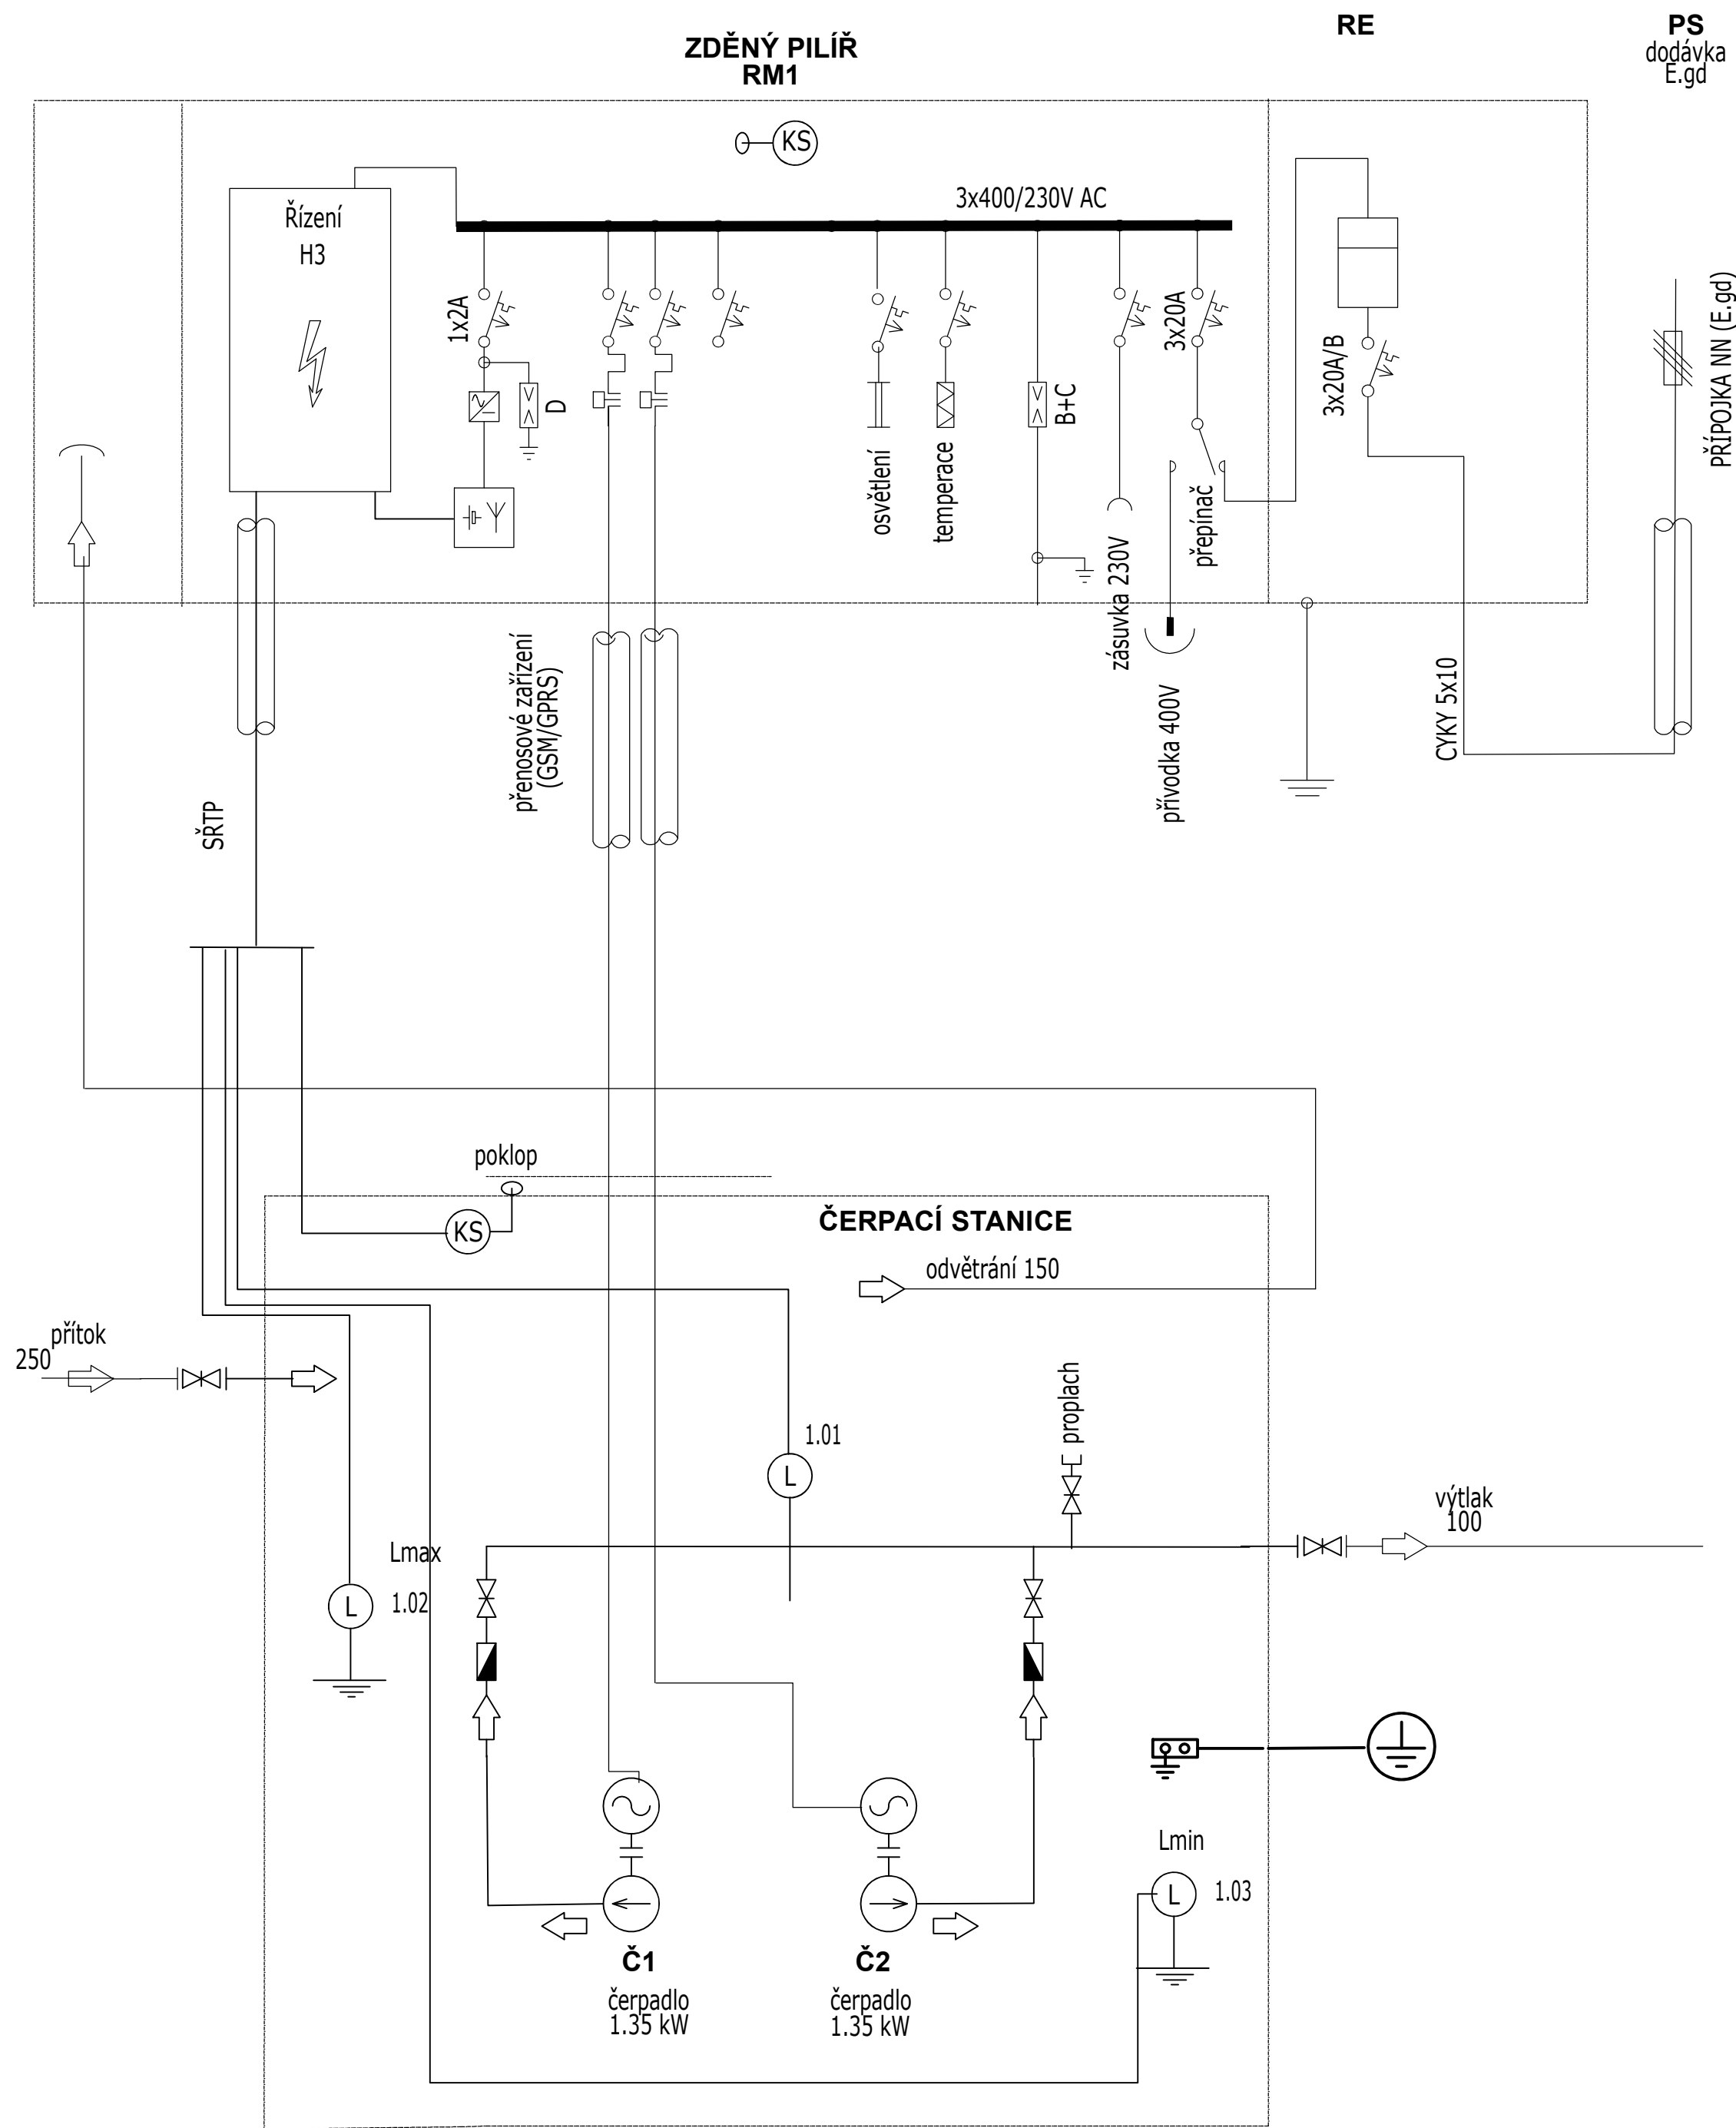

- ŠOUPÁTKO RUČNÍ
ZPĚTNÝ UZÁVĚR
PRVKY MIMO ČSK
PRVKY ČSK
ODVĚTRÁNÍ
CHRÁNIČKY
ELEKTRO
SŘTP
L
Q
P
KS
HLADINA
PRŮTOK
TLAK
OTEVŘENÍ

SOUSTAVA: TN-S~50Hz-230/400V
PROSTŘEDÍ : DLE ČSN 33 2000-5-51 ed3 - zvl. nebezpečné
OCHRANA P.N.D.: SAMOČINNÝM ODP.OD SÍTĚ dle ČSN 33 2000 - 4-41 ed 3
pospojením , proud chráničem

HIP	Ing. ŽÁČEK Jaroslav Ph.D., Chlum 144, Křemže 382 03, IČ: 06577831	ČÍSLO PARE
VYPRACOVAL	Ing. František Mráz Lidická 144 České Budějovice	
MÍSTO STAVBY:	České Budějovice - Jihočeský kraj k. ú. Zliv u Českých Budějovic (793272)	STUPEŇ PROJEKTU PROJEKTOVÁ DOKUMENTACE PRO POVOLENÍ ZÁMERU (DPZ)
INVESTOR:	Město Zliv, Dolní náměstí 585, 373 44 Zliv	DATUM IX/2025
STAVBA	Zliv Obnova kanalizace v ulici Jáchymovská	FORMÁT 6 x A4
STAVEBNÍ OBJEKT	PS-02 Elektroinstalace čerpací stanice	MĚŘÍTKO 1:25
OBSAH	Elektrotechnologické schéma	Č. VÝKRESU D.6.2