



ŘEZ A-A'

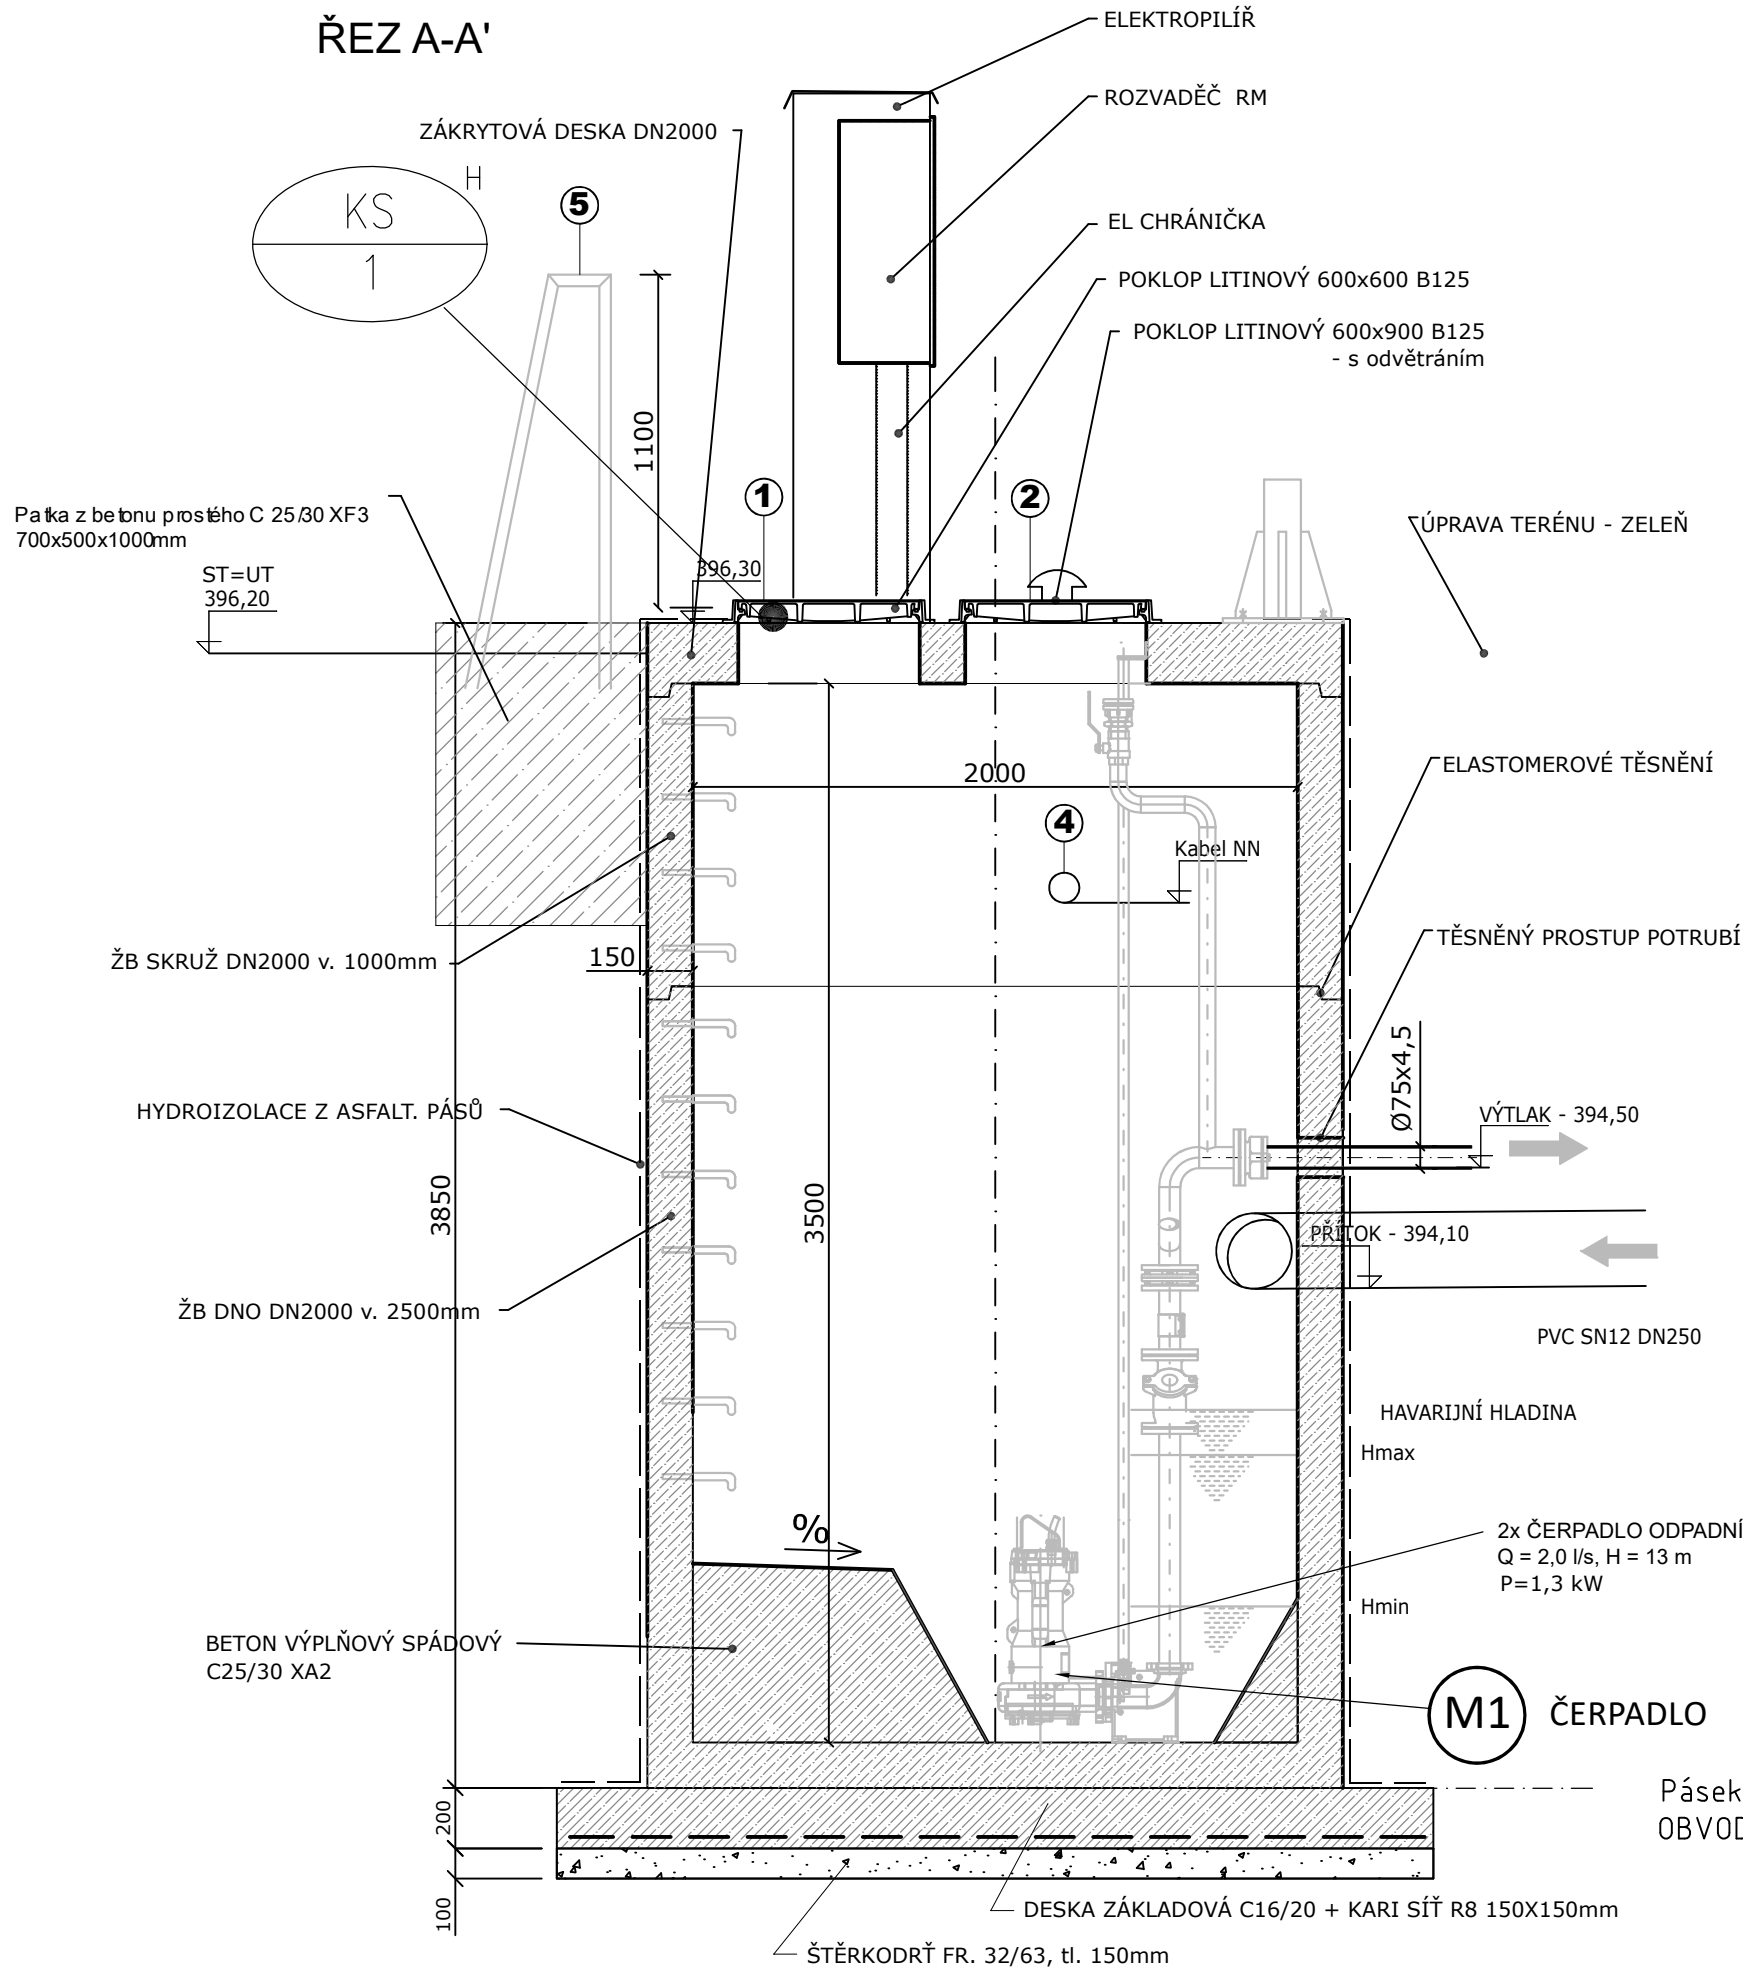

PŮDORYS

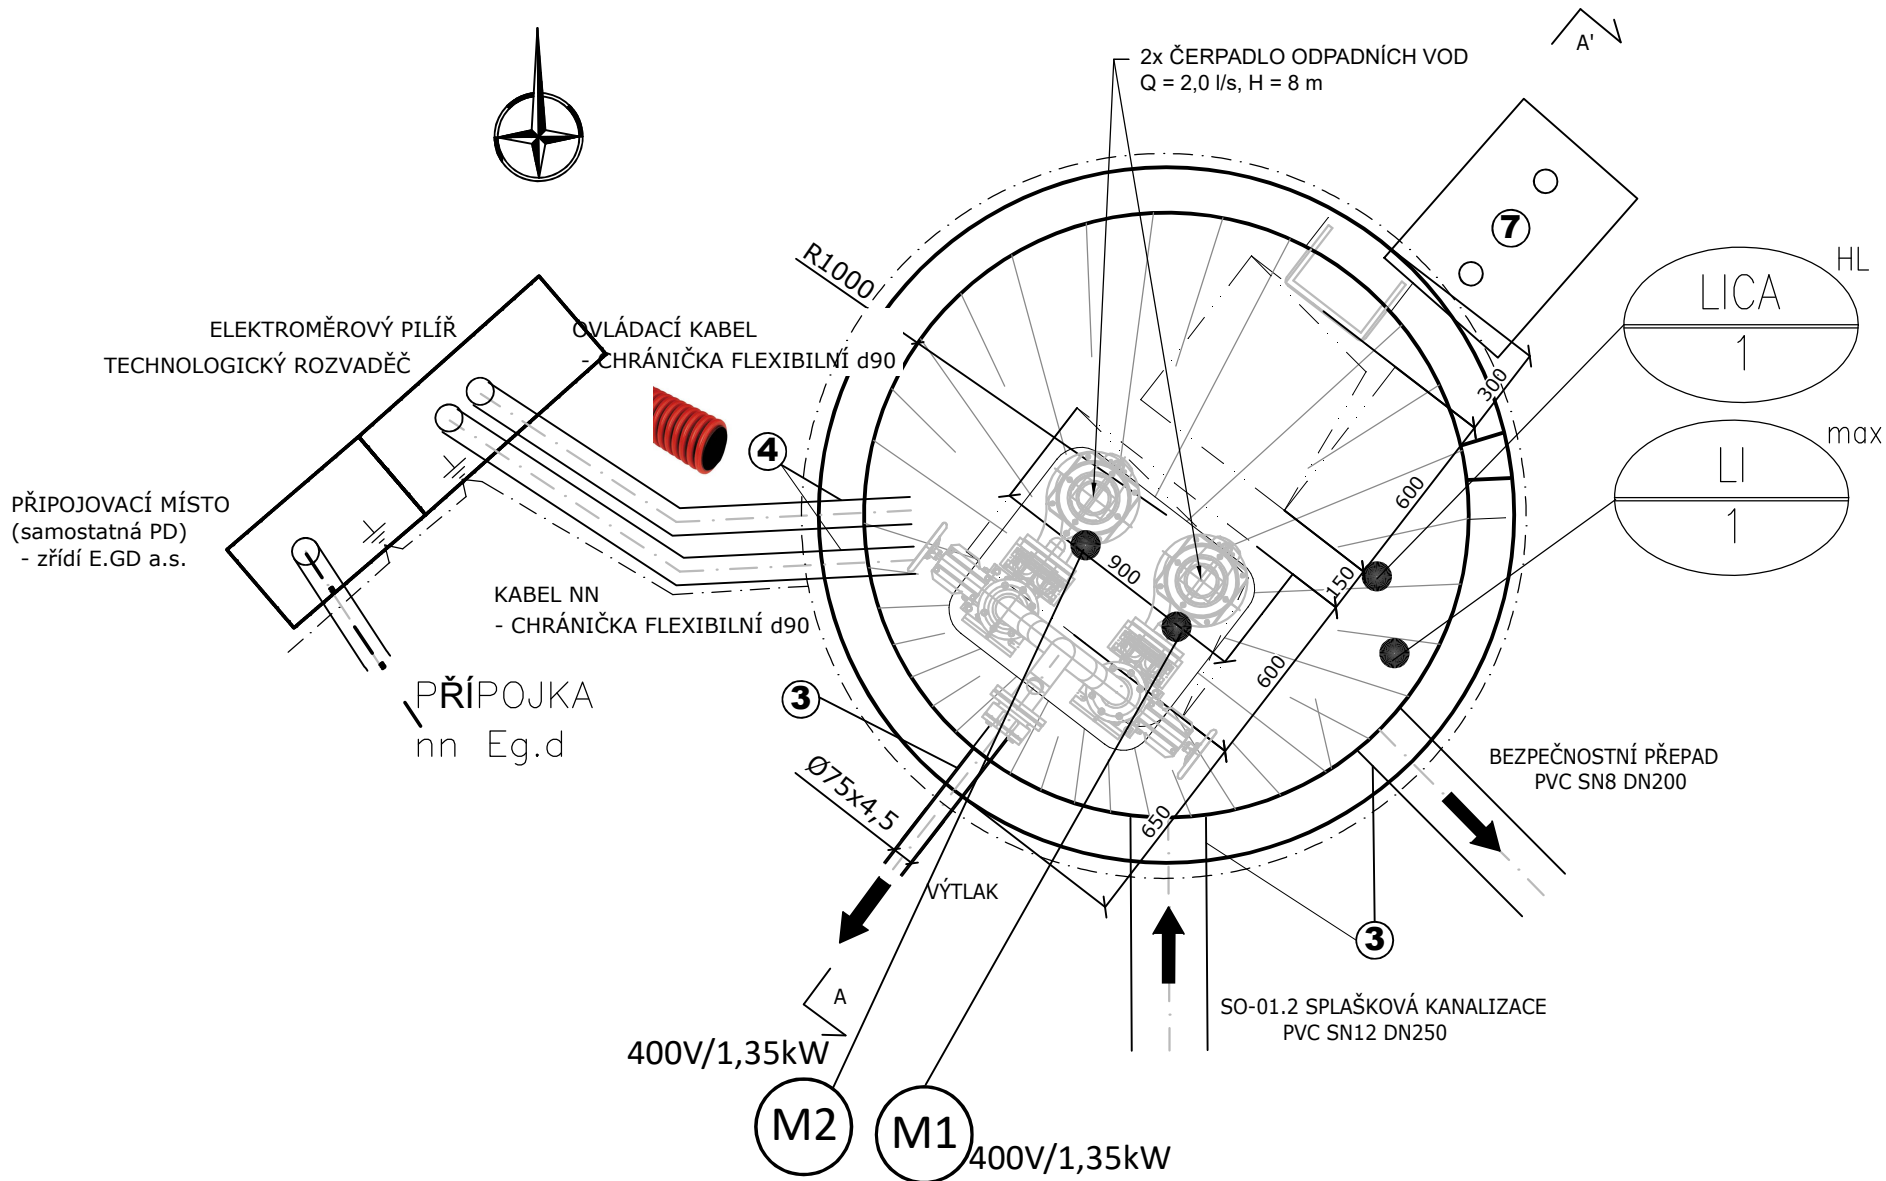

SOUSTAVA: TN-S~50Hz-230/400V
PROSTŘEDÍ : DLE ČSN 33 2000-5-51 ed3 - zvl. nebezpečné
OCHRANA P.N.D.: SAMOČINNÝM ODP.OD SÍTĚ dle ČSN 33 2000 - 4-41 ed 3
pospojením , proud chráničem

HIP	Ing. ŽÁČEK Jaroslav Ph.D., Chlum 144, Křemže 382 03, IČ: 06577831	ČÍSLO PARE
VYPRACOVAL	Ing. Frant. Mráz Lidická 144 Č. Bu.	
MÍSTO STAVBY:	České Budějovice - Jihočeský kraj k. ú. Zliv u Českých Budějovic (793272)	STUPĚŇ PROJEKTU PROJEKTOVÁ DOKUMENTACE PRO PROVÁDĚNÍ STAVBY (DPS)
INVESTOR:	Město Zliv, Dolní náměstí 585, 373 44 Zliv	DATUM IX/2025
STAVBA	Zliv Obnova kanalizace v ulici Jáchymovská	FORMÁT 3 x A4
STAVEBNÍ OBJEKT	PS-02 Elektroinstalace čerpací stanice	MĚŘÍTKO 1:25
OBSAH	Čerpací stanice - dispozice elektro	Č. VÝKRESU D.6.3