



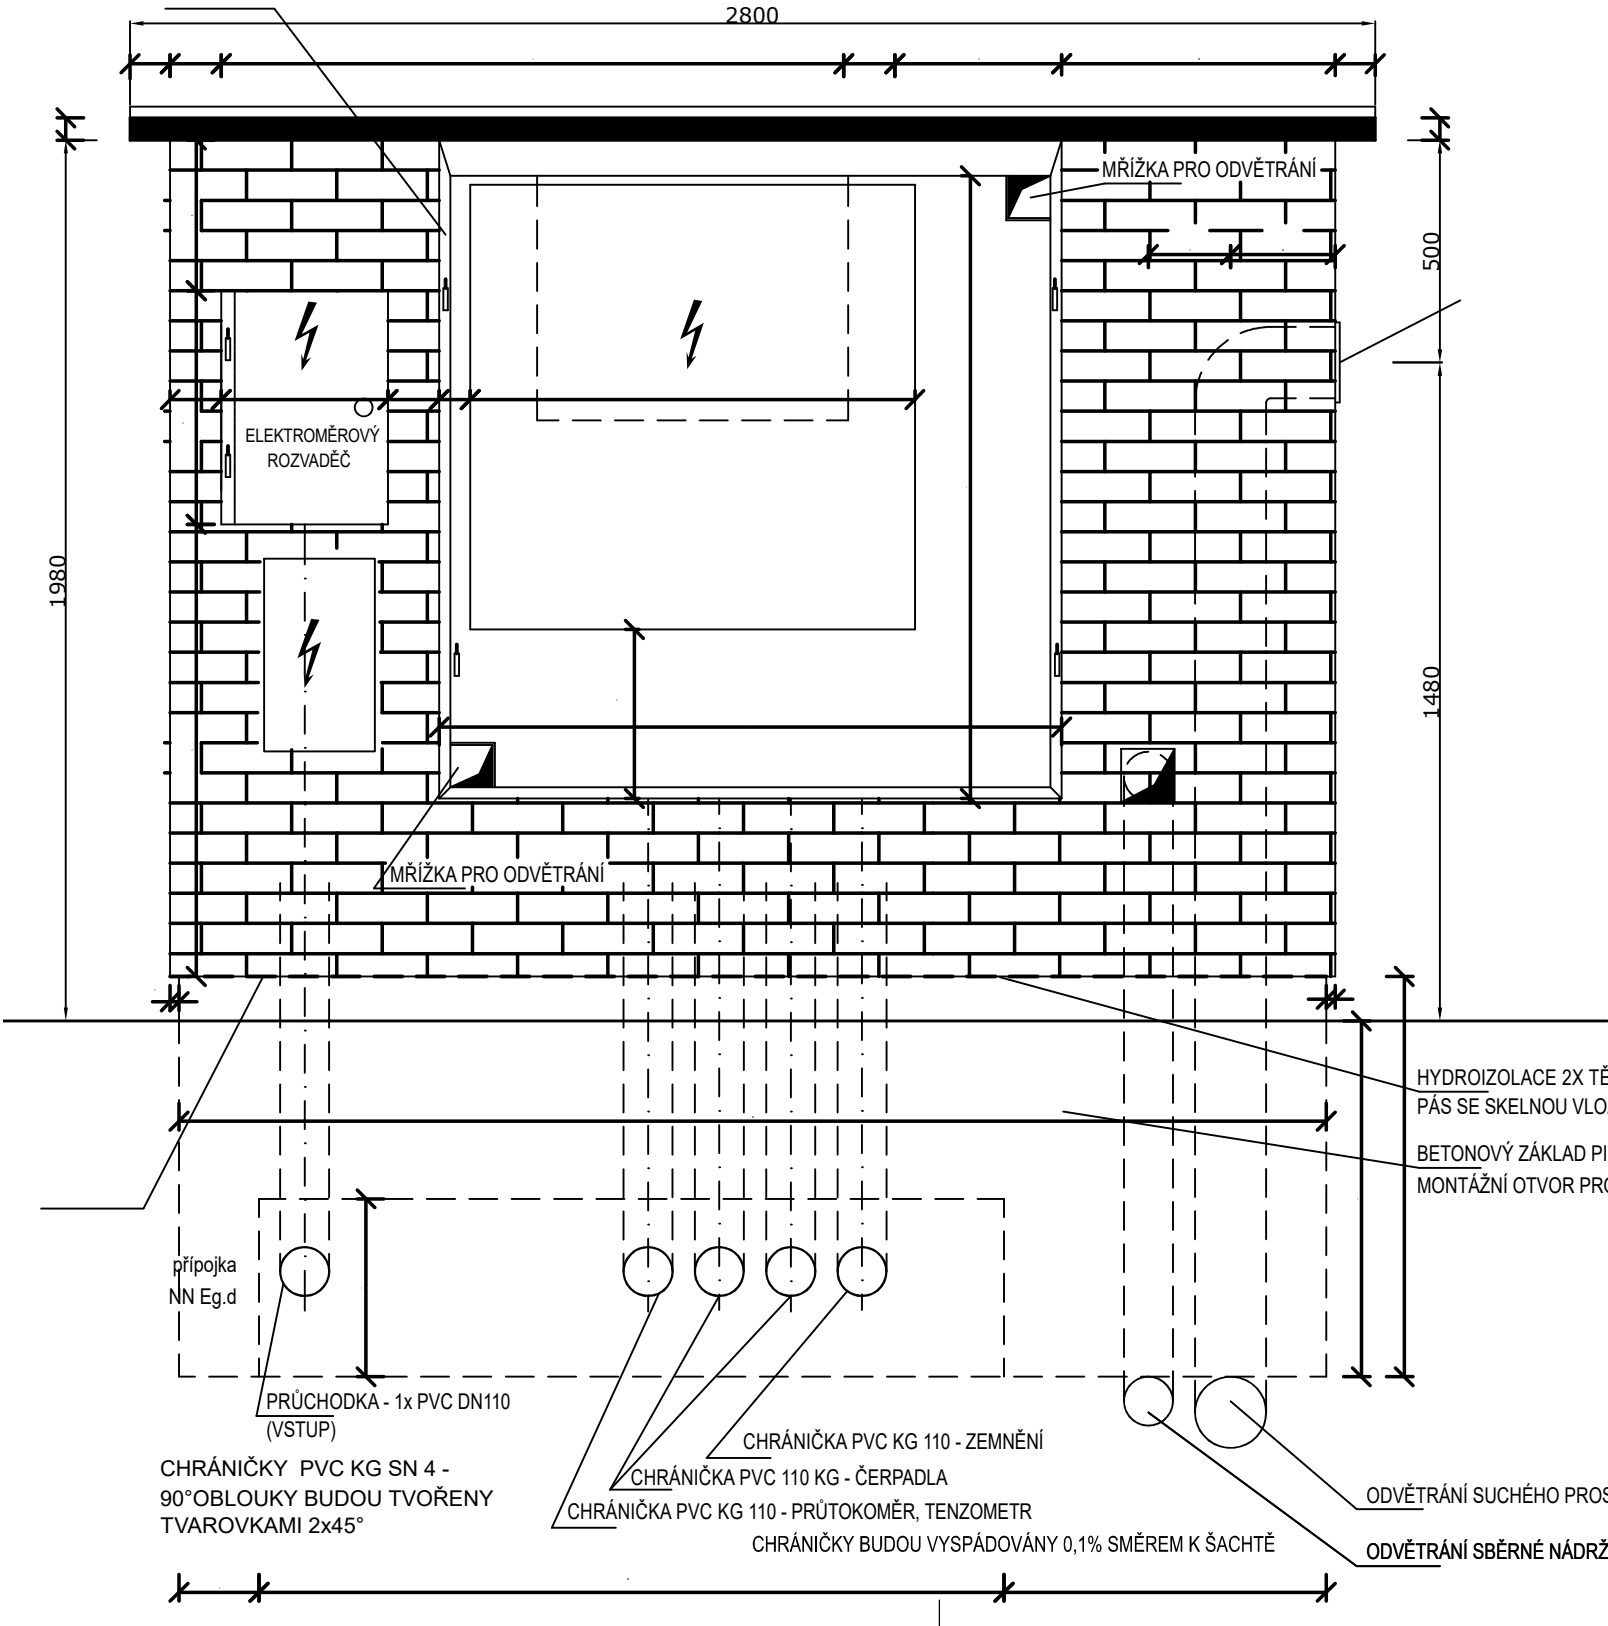

Rozvaděče RM a RE budou osazeny do zděného pilířku vedle čerpací šachty. Pilířek bude řešen a orientován tak, aby RM byl osazen ze strany k vlezovému otvoru do čerpací šachty. Základ pilířku bude zbudován z prostého betonu, zdivo od základu bude odděleno hydroizolací. Horní část pilířku bude ukončena nabetonováním a stříškou z FeZn plechu.

Vlastní pilířek bude zbudován z omítnutého cihelného zdiva nebo neomítnutého zdiva z mrazuvzdorných cihel, s vyspárováním. Nika pro rozvaděč RM bude zakryta musí být uzavřena dalšími individuálně zhotovenými dvířky s koncovým spínačem (zámečnický výrobek z FeZn nebo nerez). Pro zatažení kabelů z RM do čerpací šachty musí být v základu a zdivu pilířku založeny kabelové chráničky.

K rozvaděči RM bude základem a pilířkem zatažen vodič uzemnění FeZn Ø10 (dle schématu elektrického zapojení), přičemž přechody uzemňovacího vodiče mezi zemí a betonovým základem musí být opatřeny pasivní antikorozní ochranou (např. asfaltový nátěr) dle ČSN 33 2000-5-54.

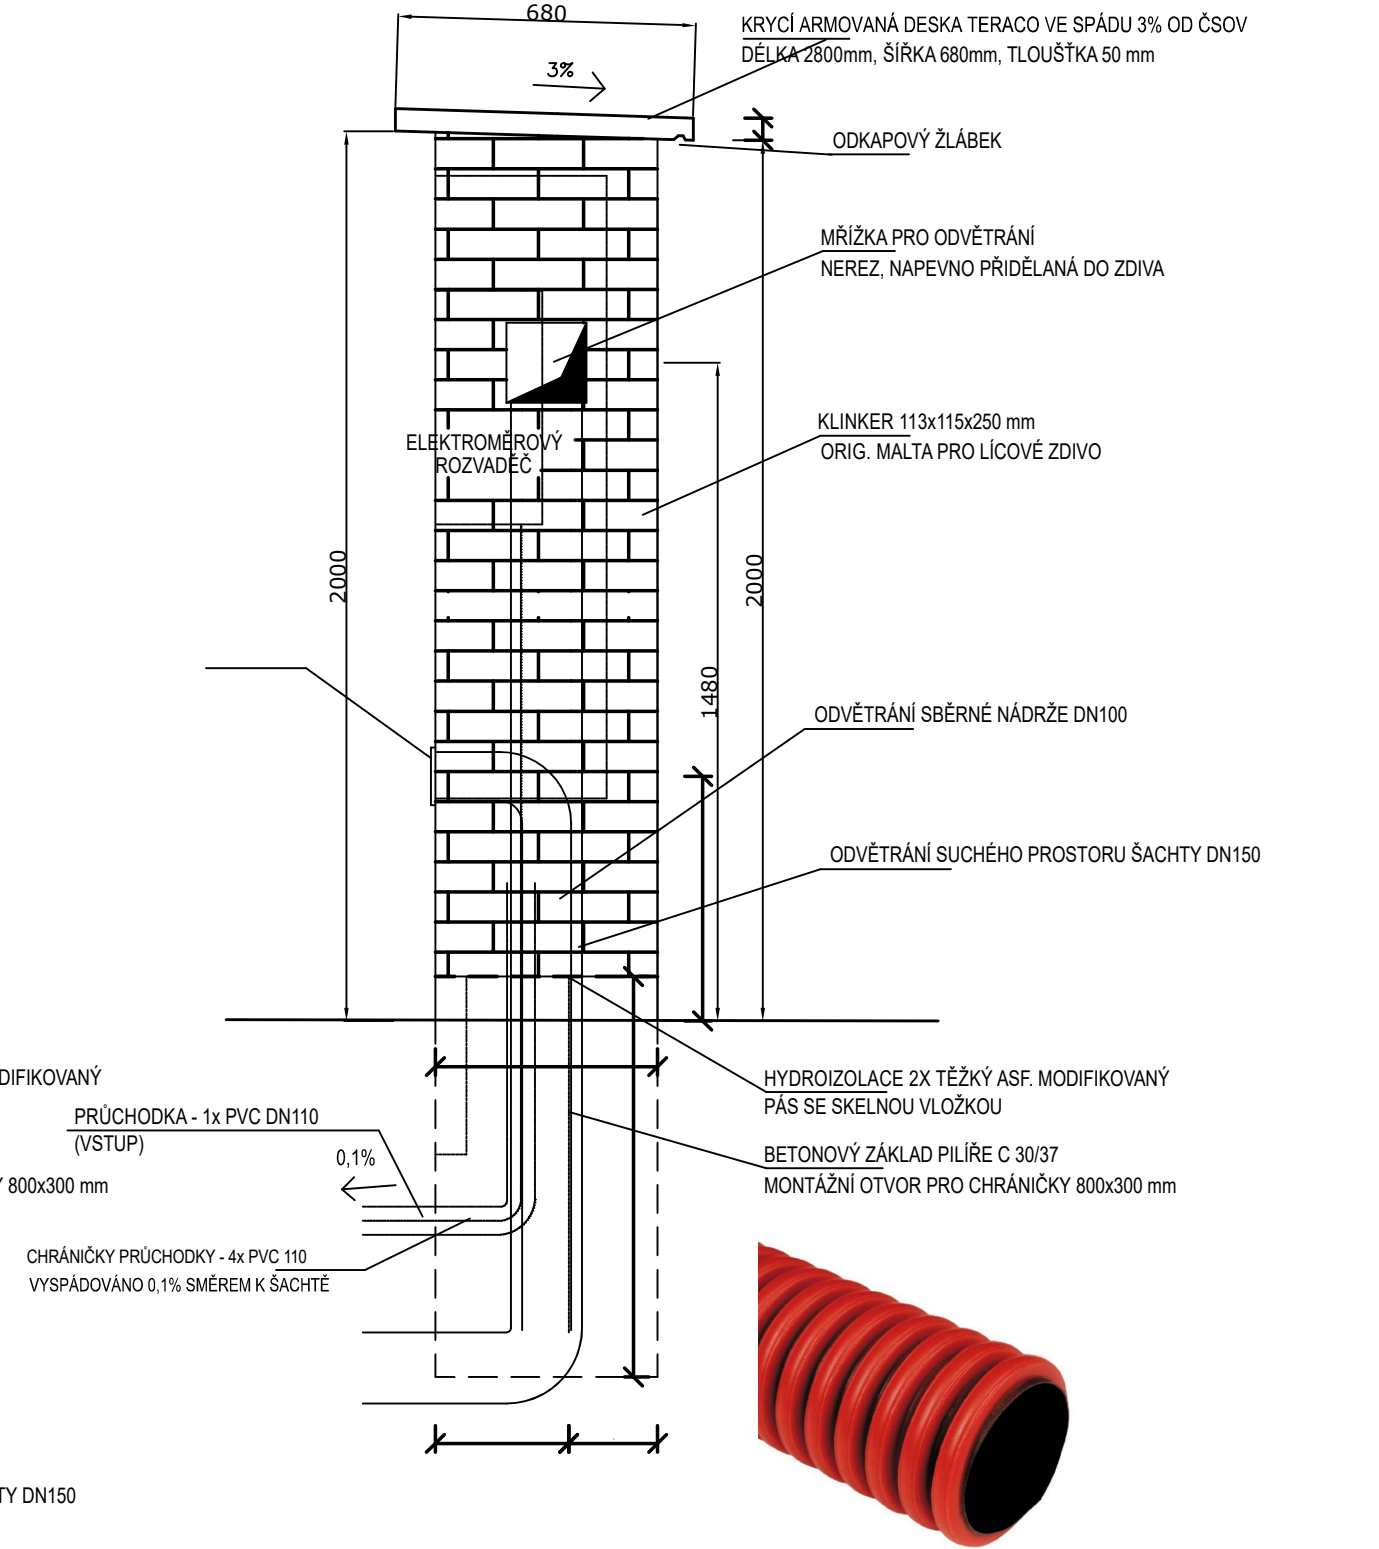

HIP	Ing. ŽÁČEK Jaroslav Ph.D., Chlum 144, Křemže 382 03, IČ: 06577831	ČÍSLO PARE
VYPRACOVAL	Ing. František Mráz Lidická 144 České Budějovice	
MÍSTO STAVBY: České Budějovice - Jihočeský kraj k. ú. Zliv u Českých Budějovic (793272)		STUPEŇ PROJEKTU PROJEKTOVÁ DOKUMENTACE PRO PROVÁDĚNÍ STAVBY (DPS)
INVESTOR:	Město Zliv, Dolní náměstí 585, 373 44 Zliv	
STAVBA	Zliv Obnova kanalizace v ulici Jáchymovská	DATUM IX/2025
STAVEBNÍ OBJEKT	PS-02 Elektroinstalace čerpací stanice	FORMÁT 2 x A4
OBSAH	Elektroměrový pilíř	MĚŘÍTKO 1:25/100
		Č. VÝKRESU D.6.6