


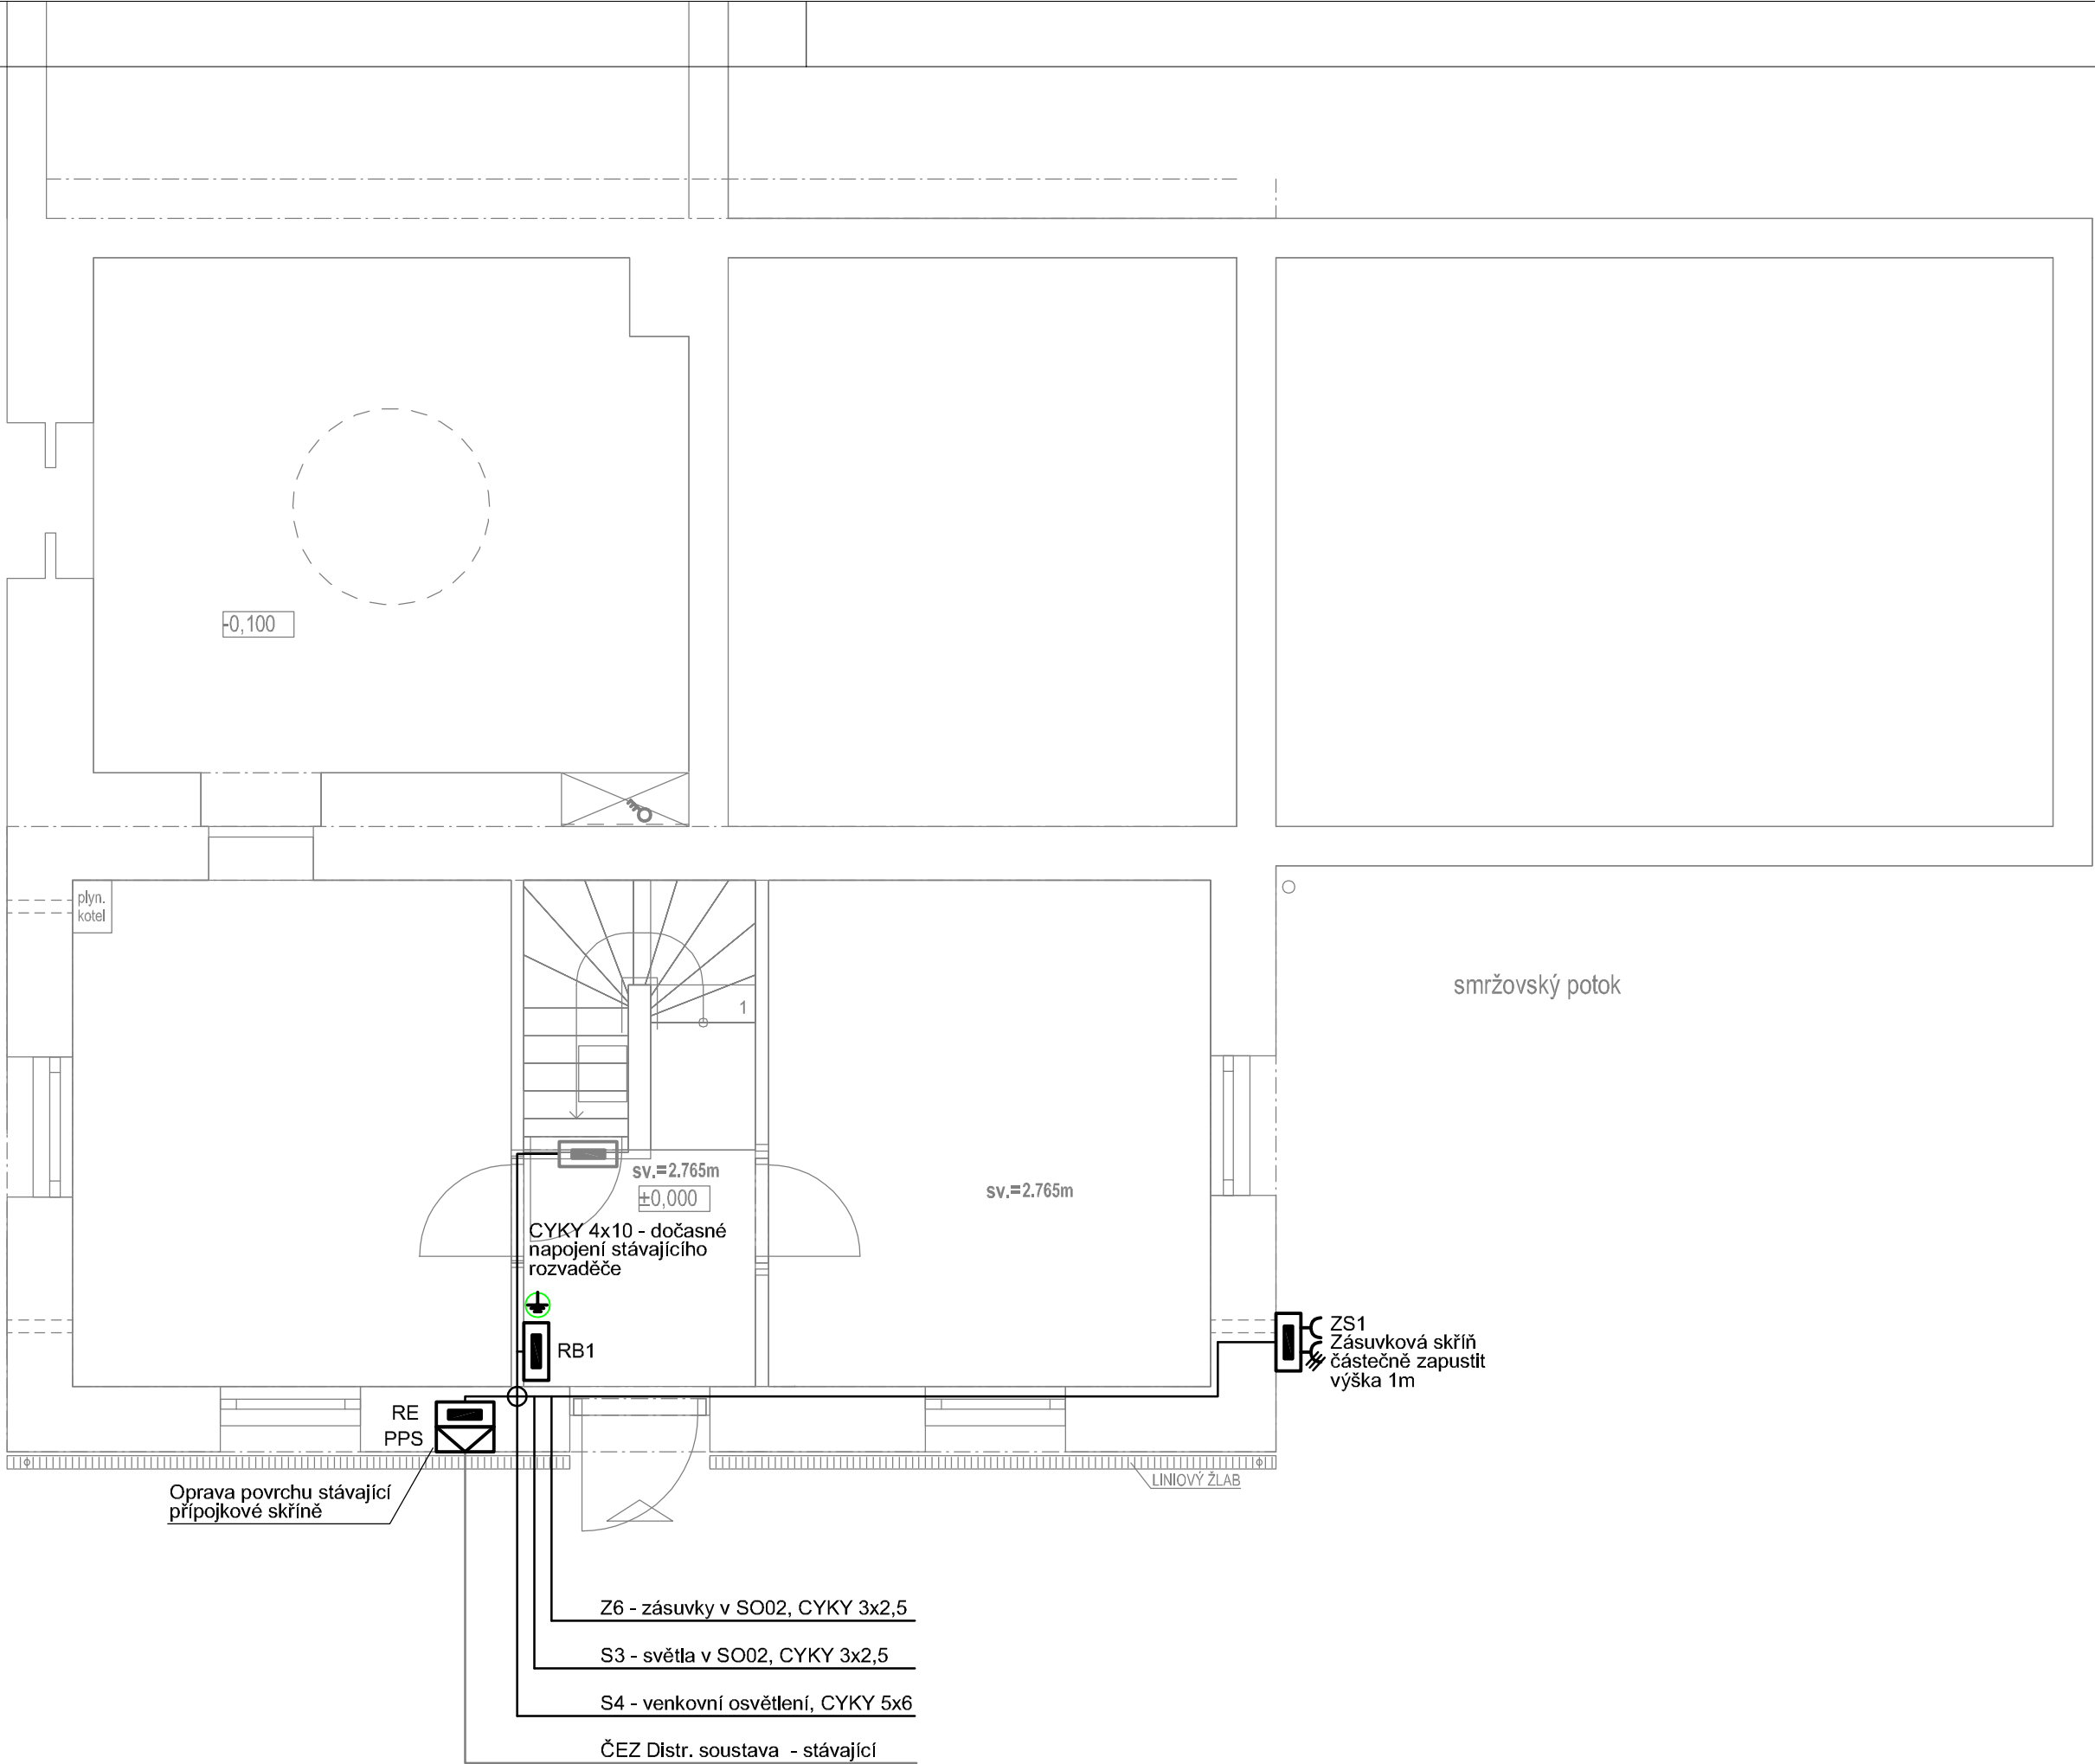


- Legenda
- Rozvaděč
 - Přípojková skříň
 - Zásuvka 230V
 - Dvojitá zásuvka 230V
 - Zásuvka 400V/16A
 - Vypínač, řazení 1
 - Vypínač, řazení 6
 - Vypínač 400V/25A
 - Nástěnné svítidlo s čidlem pohybu
 - Nástěnné svítidlo
 - Stropní svítidlo
 - Stropní svítidlo liniové
 - Nouzové svítidlo s piktogramem
 - Pospojení
 - Kabelový vývod 230V
 - Kabelový vývod 400V (3fáze)

akce

Kluziště Smržovka

investor Město Smržovka
místo p.č.2115/1, 2115/3, 2105
stupeň Dokumentace pro provádění stavby

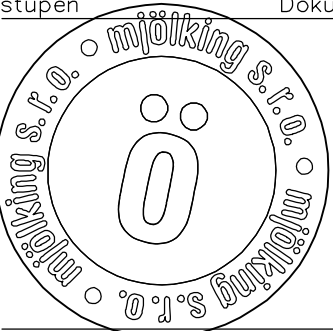

Digitálně podepsal
Martin Müller
Datum:
2026.03.30
21:53:02
+02'00'

generální projektant autorizace
část D.1.2.3 Elektroinstalace
zpracovatel části Mjölking s.r.o.
zodpovědný projektant Martin Müller
vypracoval Martin Müller
obsah

Elektroinstalace 1.NP

číslo D.1.2.3.3
datum 01/2026 formát 3A4
měřítko 1:50 paré