


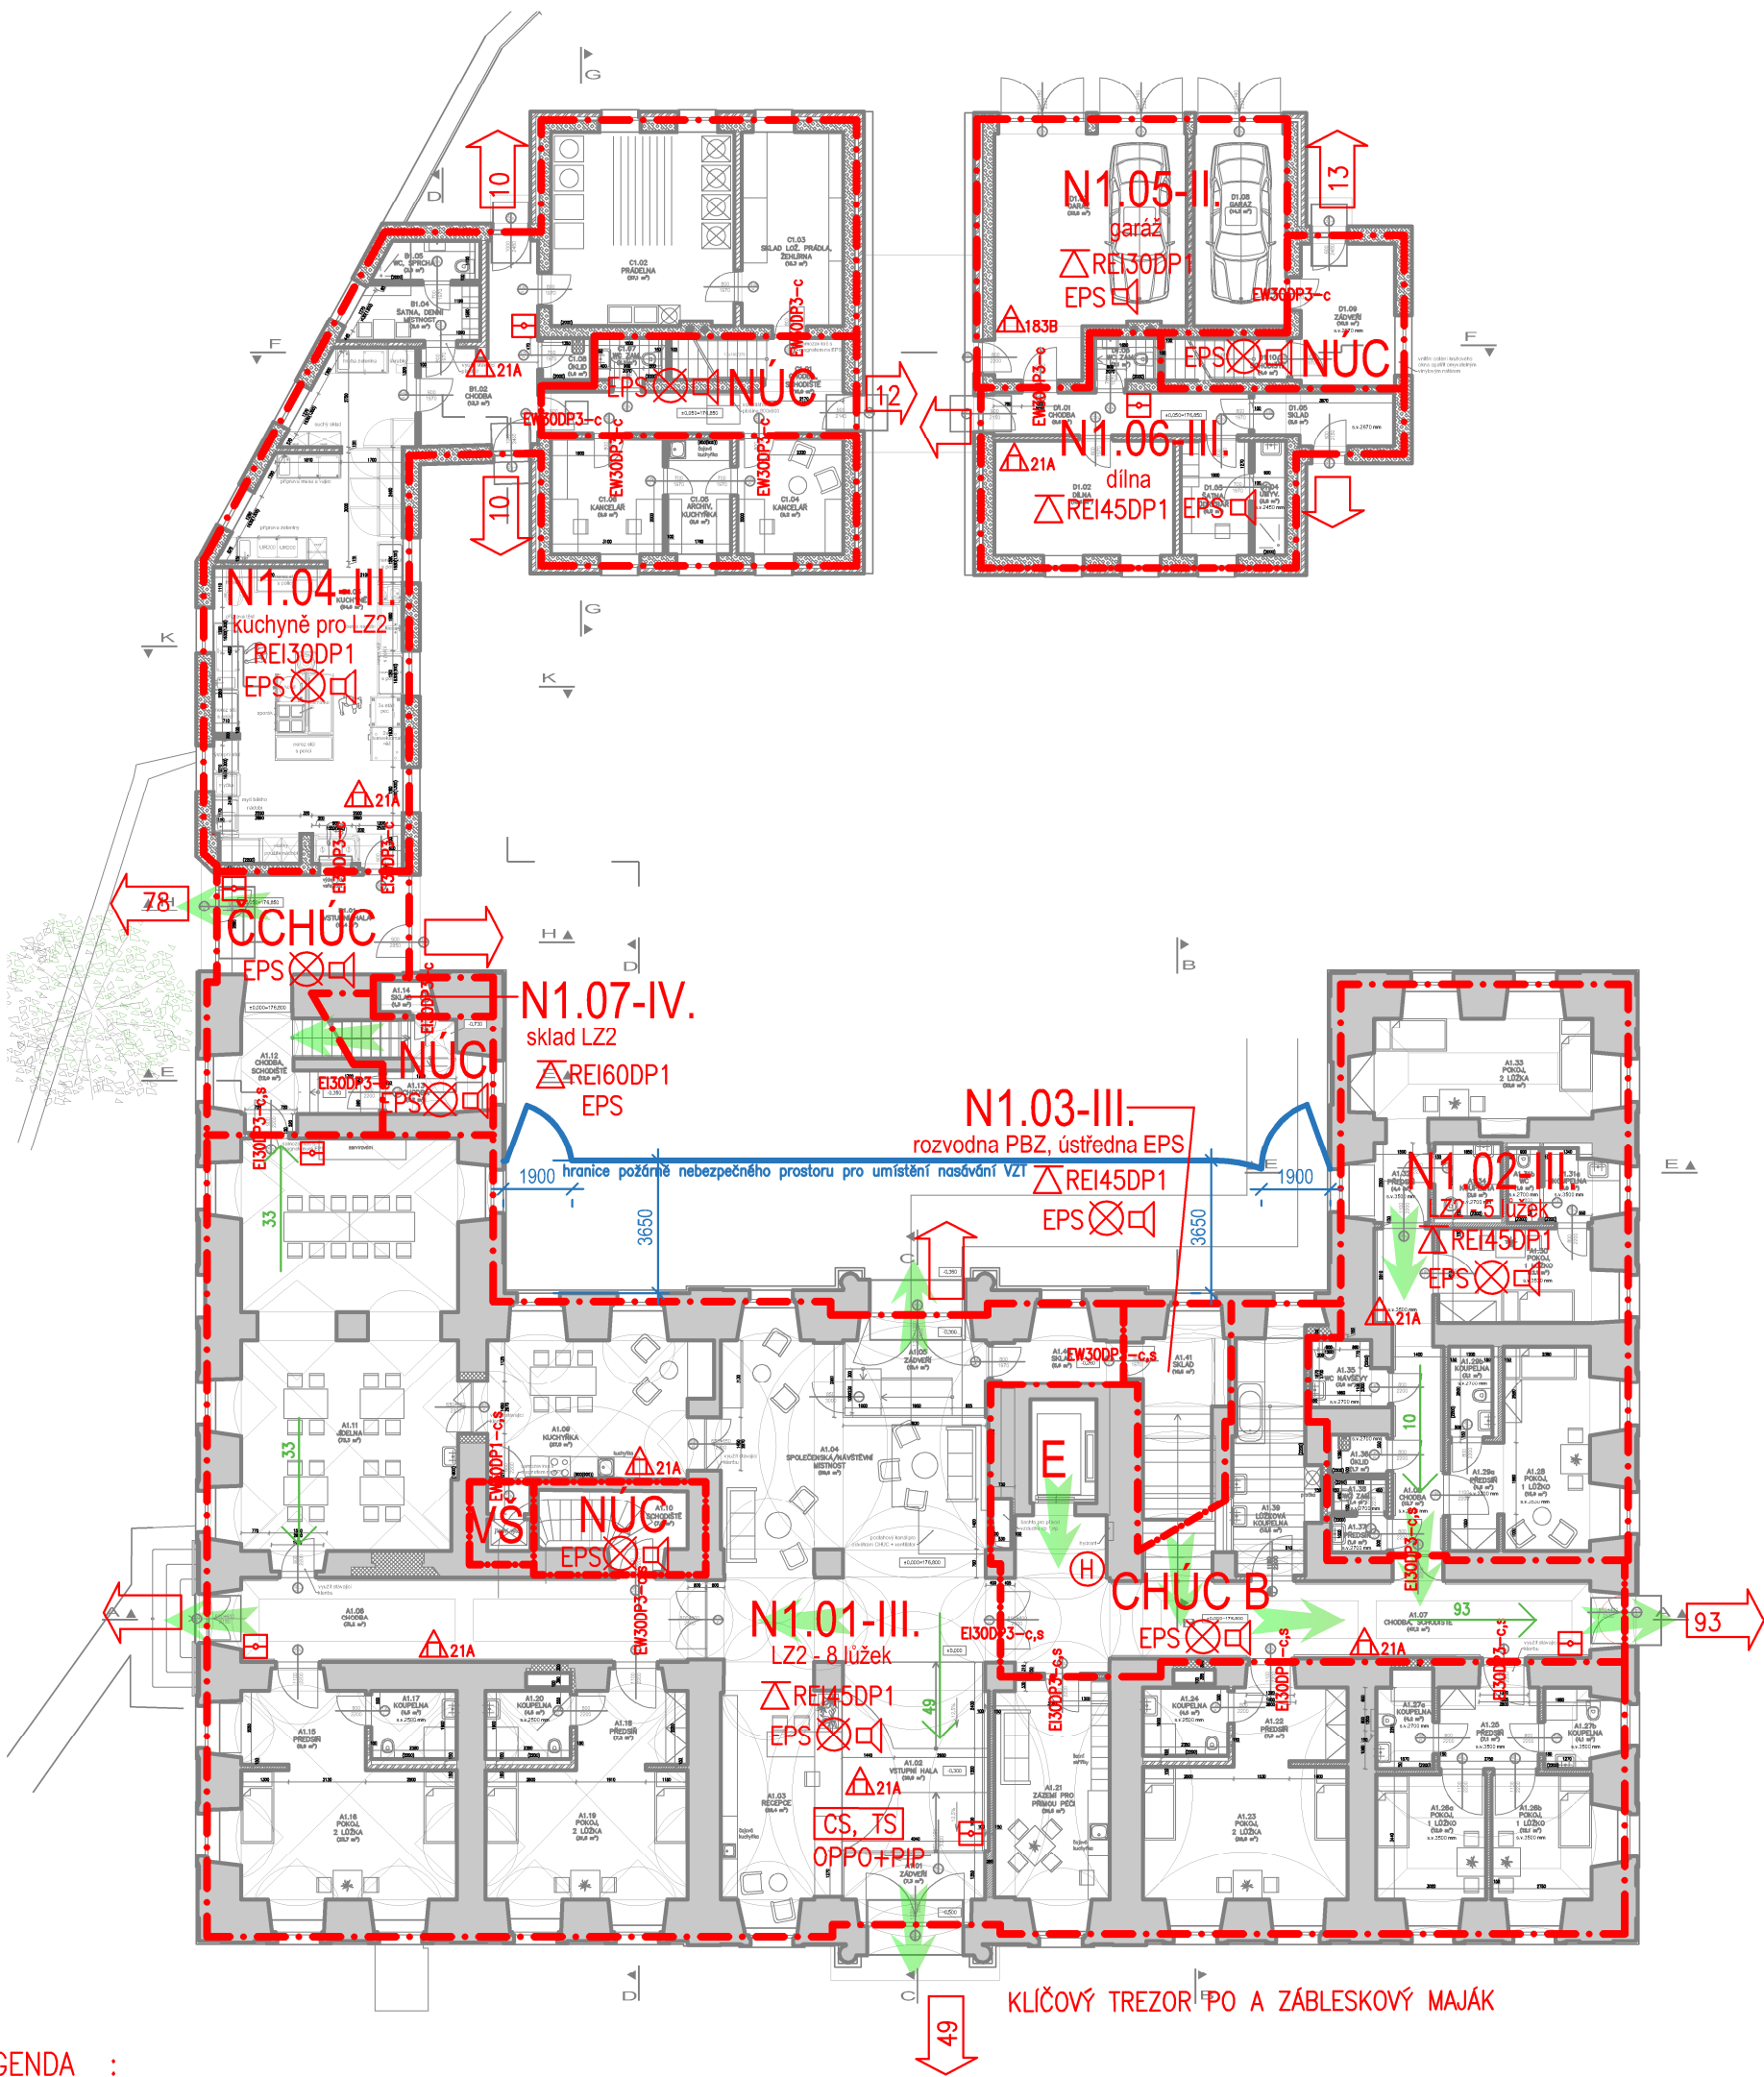

LEGENDA :

- B_v / ČHÚC CHRÁNĚNÁ ÚNIKOVÁ CESTA TYPU B VĚTRANÁ UMĚLE /
ČÁSTEČNĚ CHRÁNĚNÁ ÚNIKOVÁ CESTA
- NÚC
NECHRÁNĚNÁ ÚNIKOVÁ CESTA
- ΔREI30DP1 POŽÁRNÍ ODOLNOST STROPNÍ KONSTRUKCE
- REI 30 DP1 POŽÁDOVANÁ POŽÁRNÍ ODOLNOST KCE
- EI30DP3-c,s POŽÁRNÍ ODOLNOST POŽÁRNÍHO UZÁVĚRU
c-samozavírač, s-kouřotěsnost
- N1.01-III. OZNAČENÍ POŽÁRNÍHO ÚSEKU - SPB
- [EPS] PÓ STŘEŽENÝ EPS - ELEKTRICKOU POŽÁRNÍ SIGNALIZACÍ
- HRANICE POŽÁRNÍHO ÚSEKU
- ⊗ NOUZOVÉ OSVĚTLENÍ
- ⏏ AKUSTICKÉ POPLACHOVÉ ZAŘÍZENÍ
- Δ21A HASÍČÍ PŘÍSTROJ PRAŠKOVÝ 6 KG
- △ HASÍČÍ PŘÍSTROJ CO2 10 KG
- (H) VNITŘNÍ ODBĚRNÍ MÍSTO (HYDRANT 19 mm)
- ⏏ TLAČÍTKOVÉ HLÁSIČE EPS
- [CS, TS] VYPÍNAČÍ PRVKY CENTRAL STOP A TOTAL STOP
- 7 SMĚRY ÚNIKOVÝCH CEST, POČET OSOB NA ÚNIKOVÉ CESTĚ
- 190 POČET OSOB UNIKAJÍCÍCH Z OBJEKTU
- OPPO+PIP OPERAČNÍ POLE PO + PARALELNÍ INDIKAČNÍ PANEL

KLÍČOVÝ TREZOR PO A ZÁBLESKOVÝ MAJÁK

Ing. Lucie Soukeníková
Moravská 1779
252 28 Černošice
ČKAIT 0013214
tel. 607 814 570
l.soukenikova@volny.cz

±0,000 = 176,800 m n.m.

ZODP. PROJEKTANT ČÁSTI Ing. LUCIE SOUKENÍKOVÁ	VYPRACOVAL Ing. LUCIE SOUKENÍKOVÁ	HIP Ing. arch. VOJTĚCH JIRSA
INVESTOR ARCIDIECÉZNÍ CHARITA PRAHA, Londýnská 13/44, Vinohrady, 12000 Praha 2		
MÍSTO STAVBY Lázeňská 61, 250 01 Brandýs nad Labem-Stará Boleslav		
AKCE MODERNIZACE DOMOVA sv. VÁCLAVA rekonstrukce domova pro seniory a modernizace zázemí služby		
OBSAH VÝKRESU PŮDORYS 1.NP - návrh		

JIRSA - ARCHITEKTI, s.r.o.
ÚZKÁ 705/5
162 00 PRAHA 6 - Liboc
Kancelář: Zelený pruh 1091/111,
140 00 PRAHA 4 - Krč
TEL. 222 362 965
info@jirsa-architekti.cz

FORMÁT 2 x A4 (A3)	VÝHOTOVENÍ
DATUM 07/2022	
STUPEŇ PD DSP	ČÍSLO VÝKRESU D.1.3.01
MĚŘÍTKO 1:200	