


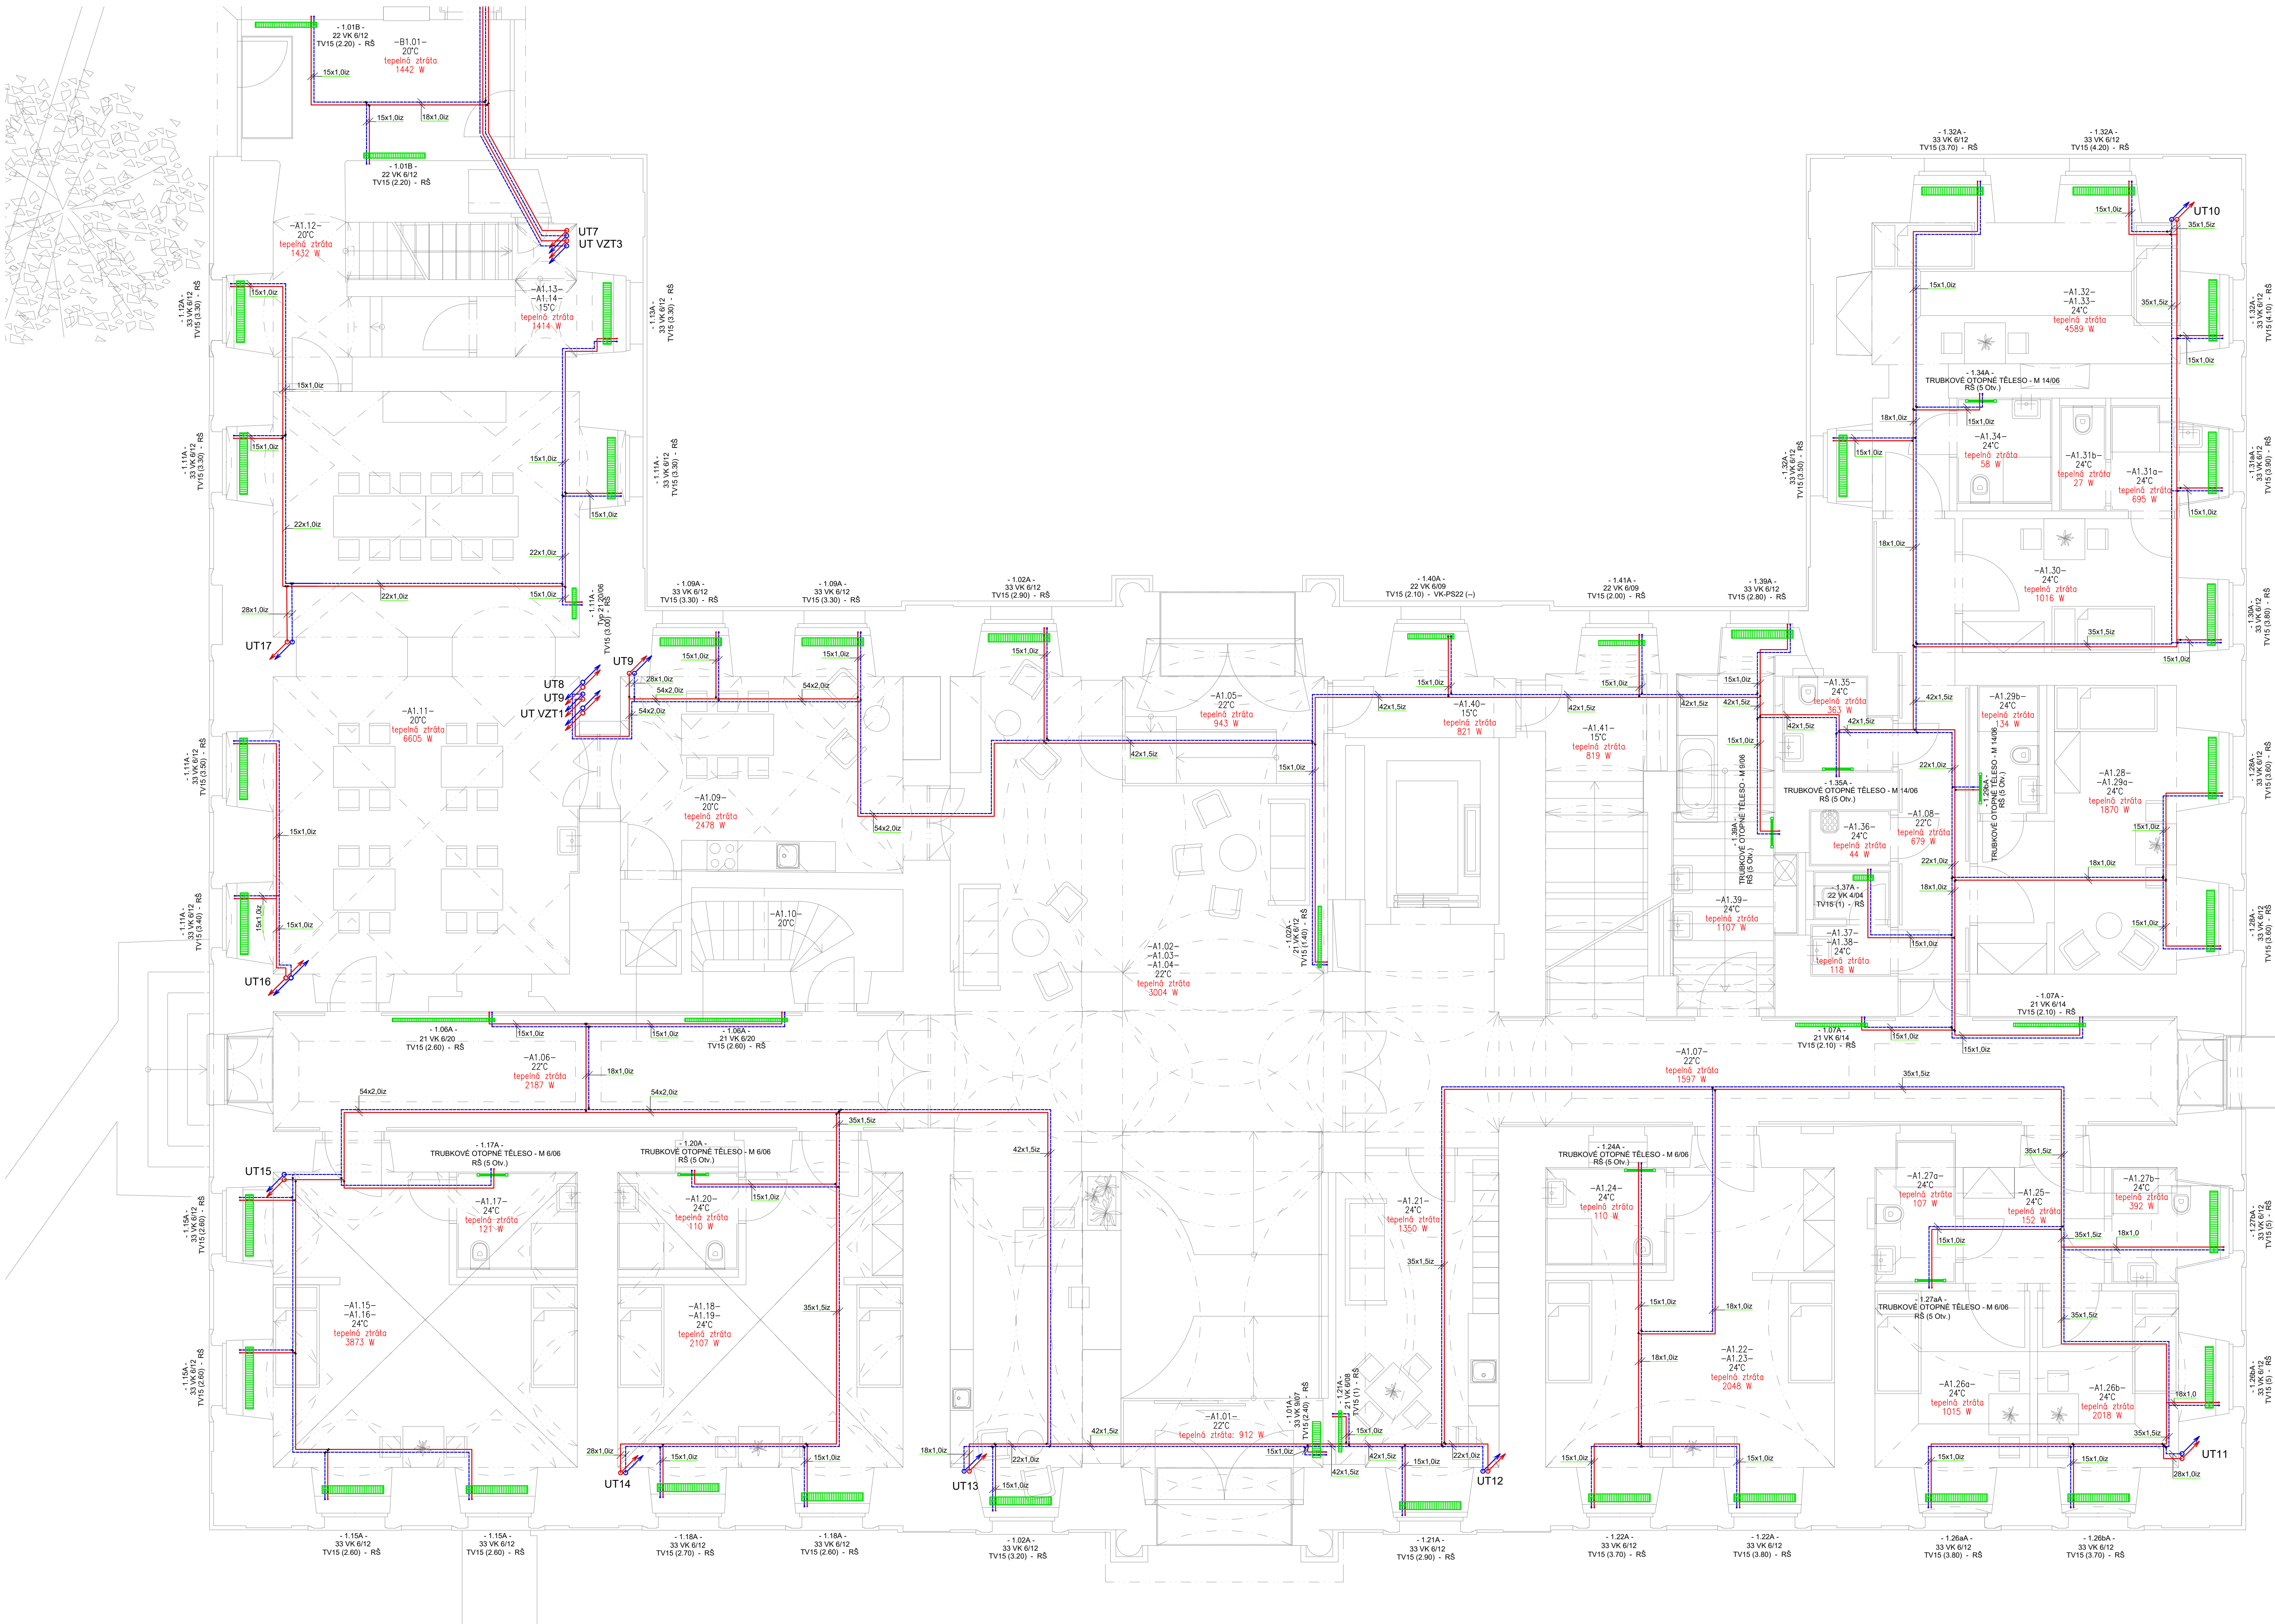

LEGENDA:

- potrubí vytápění-měděné
- potrubí chlazení-měděné

Všechna topná tělesa budou osazena termostatickými hlaviciemi
Veškeré potrubí mimo podlahového vytápění bude izolované PE nálevky Mirelon



Generální projektant: JIRSA - ARCHITEKT s.r.o.
Výkonatel: Ing. Jiří Kudlík
Zodpovědný projektant: Ing. Josef Holub
autorský návrh pozemních staveb

Číslo zakázky: 2021_00032
Stupeň dokumentace: DSP
Měřítko: 1:50
Datum: 07/2022

Název díla: Modernizace Domova sv. Václava - rekonstrukce domova pro seniory a modernizace zázemí služby

Místo stavby: Lázeňská 61, 250 01 Brandýs nad Labem-Stará Boleslav

Investor: ARDIEČEČNÍ CHARITA PRAHA, Londýnská 1344, Vinohrady, 12000 Praha 2

Průřez: D.1.4 - VYTÁPĚNÍ

Název výkresu: PŮDORYS 1.NP - SO01

Číslo výkresu: 0123456789

Číslo výkresu: 03