
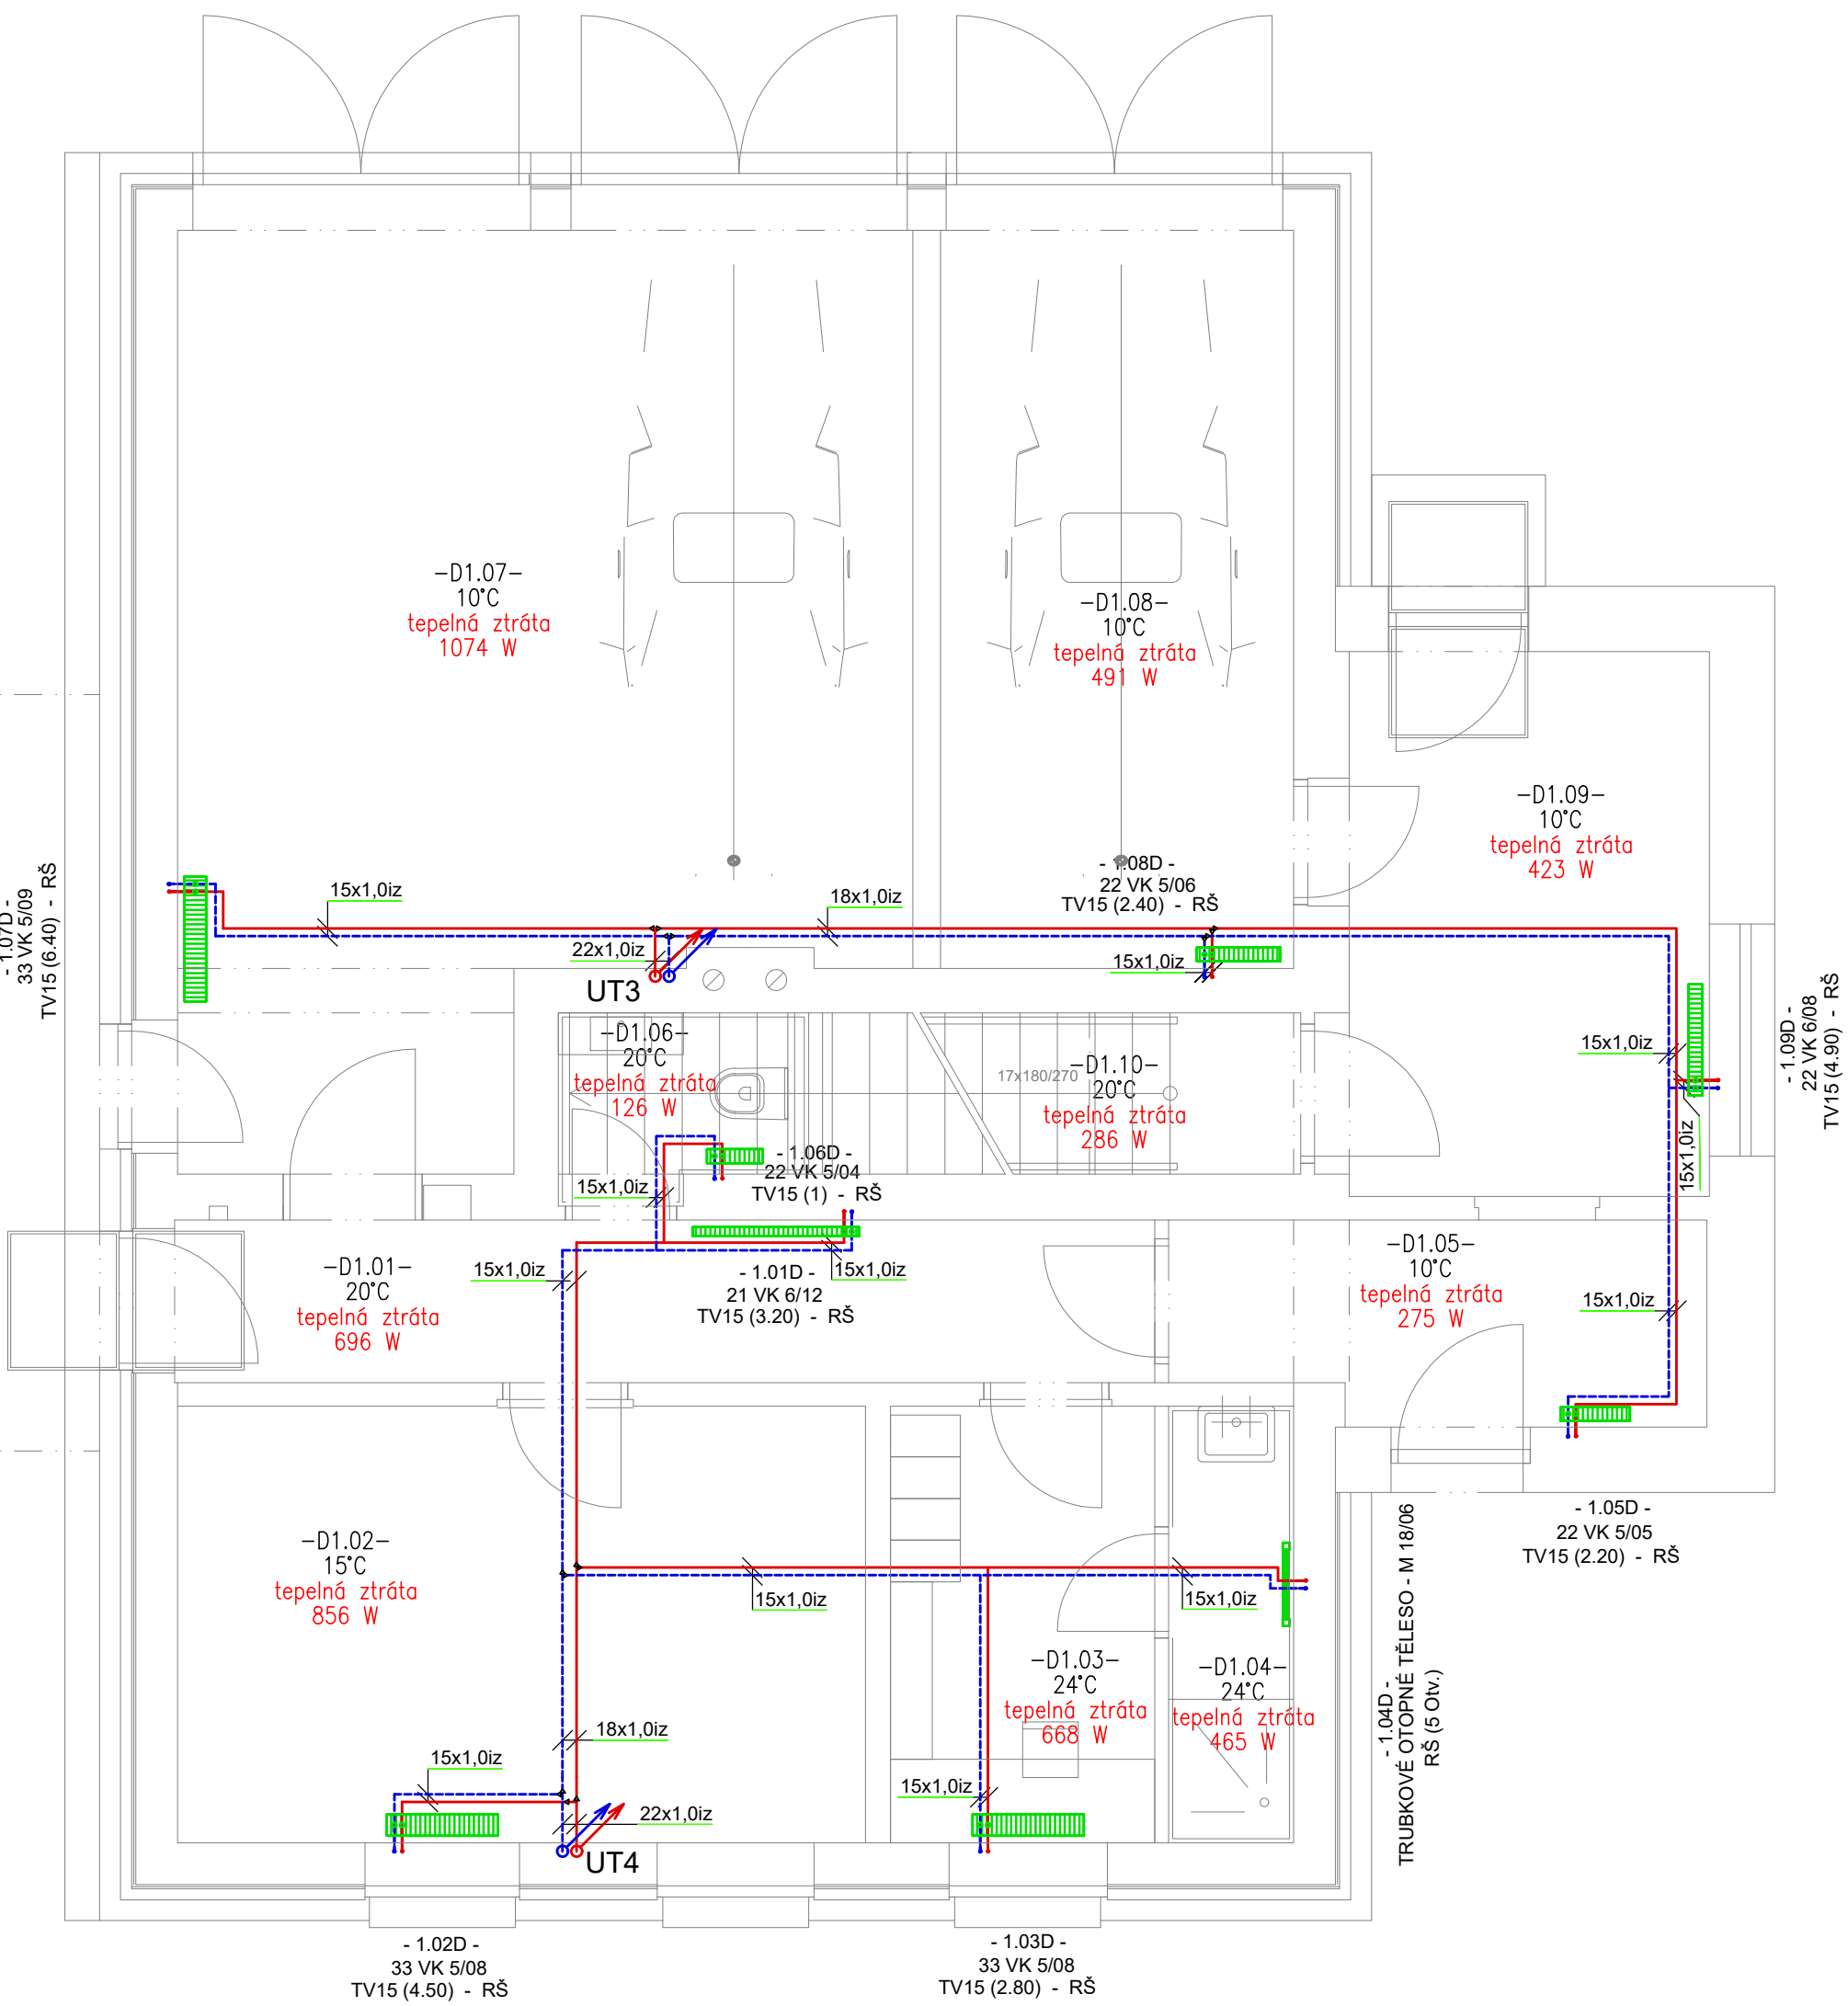


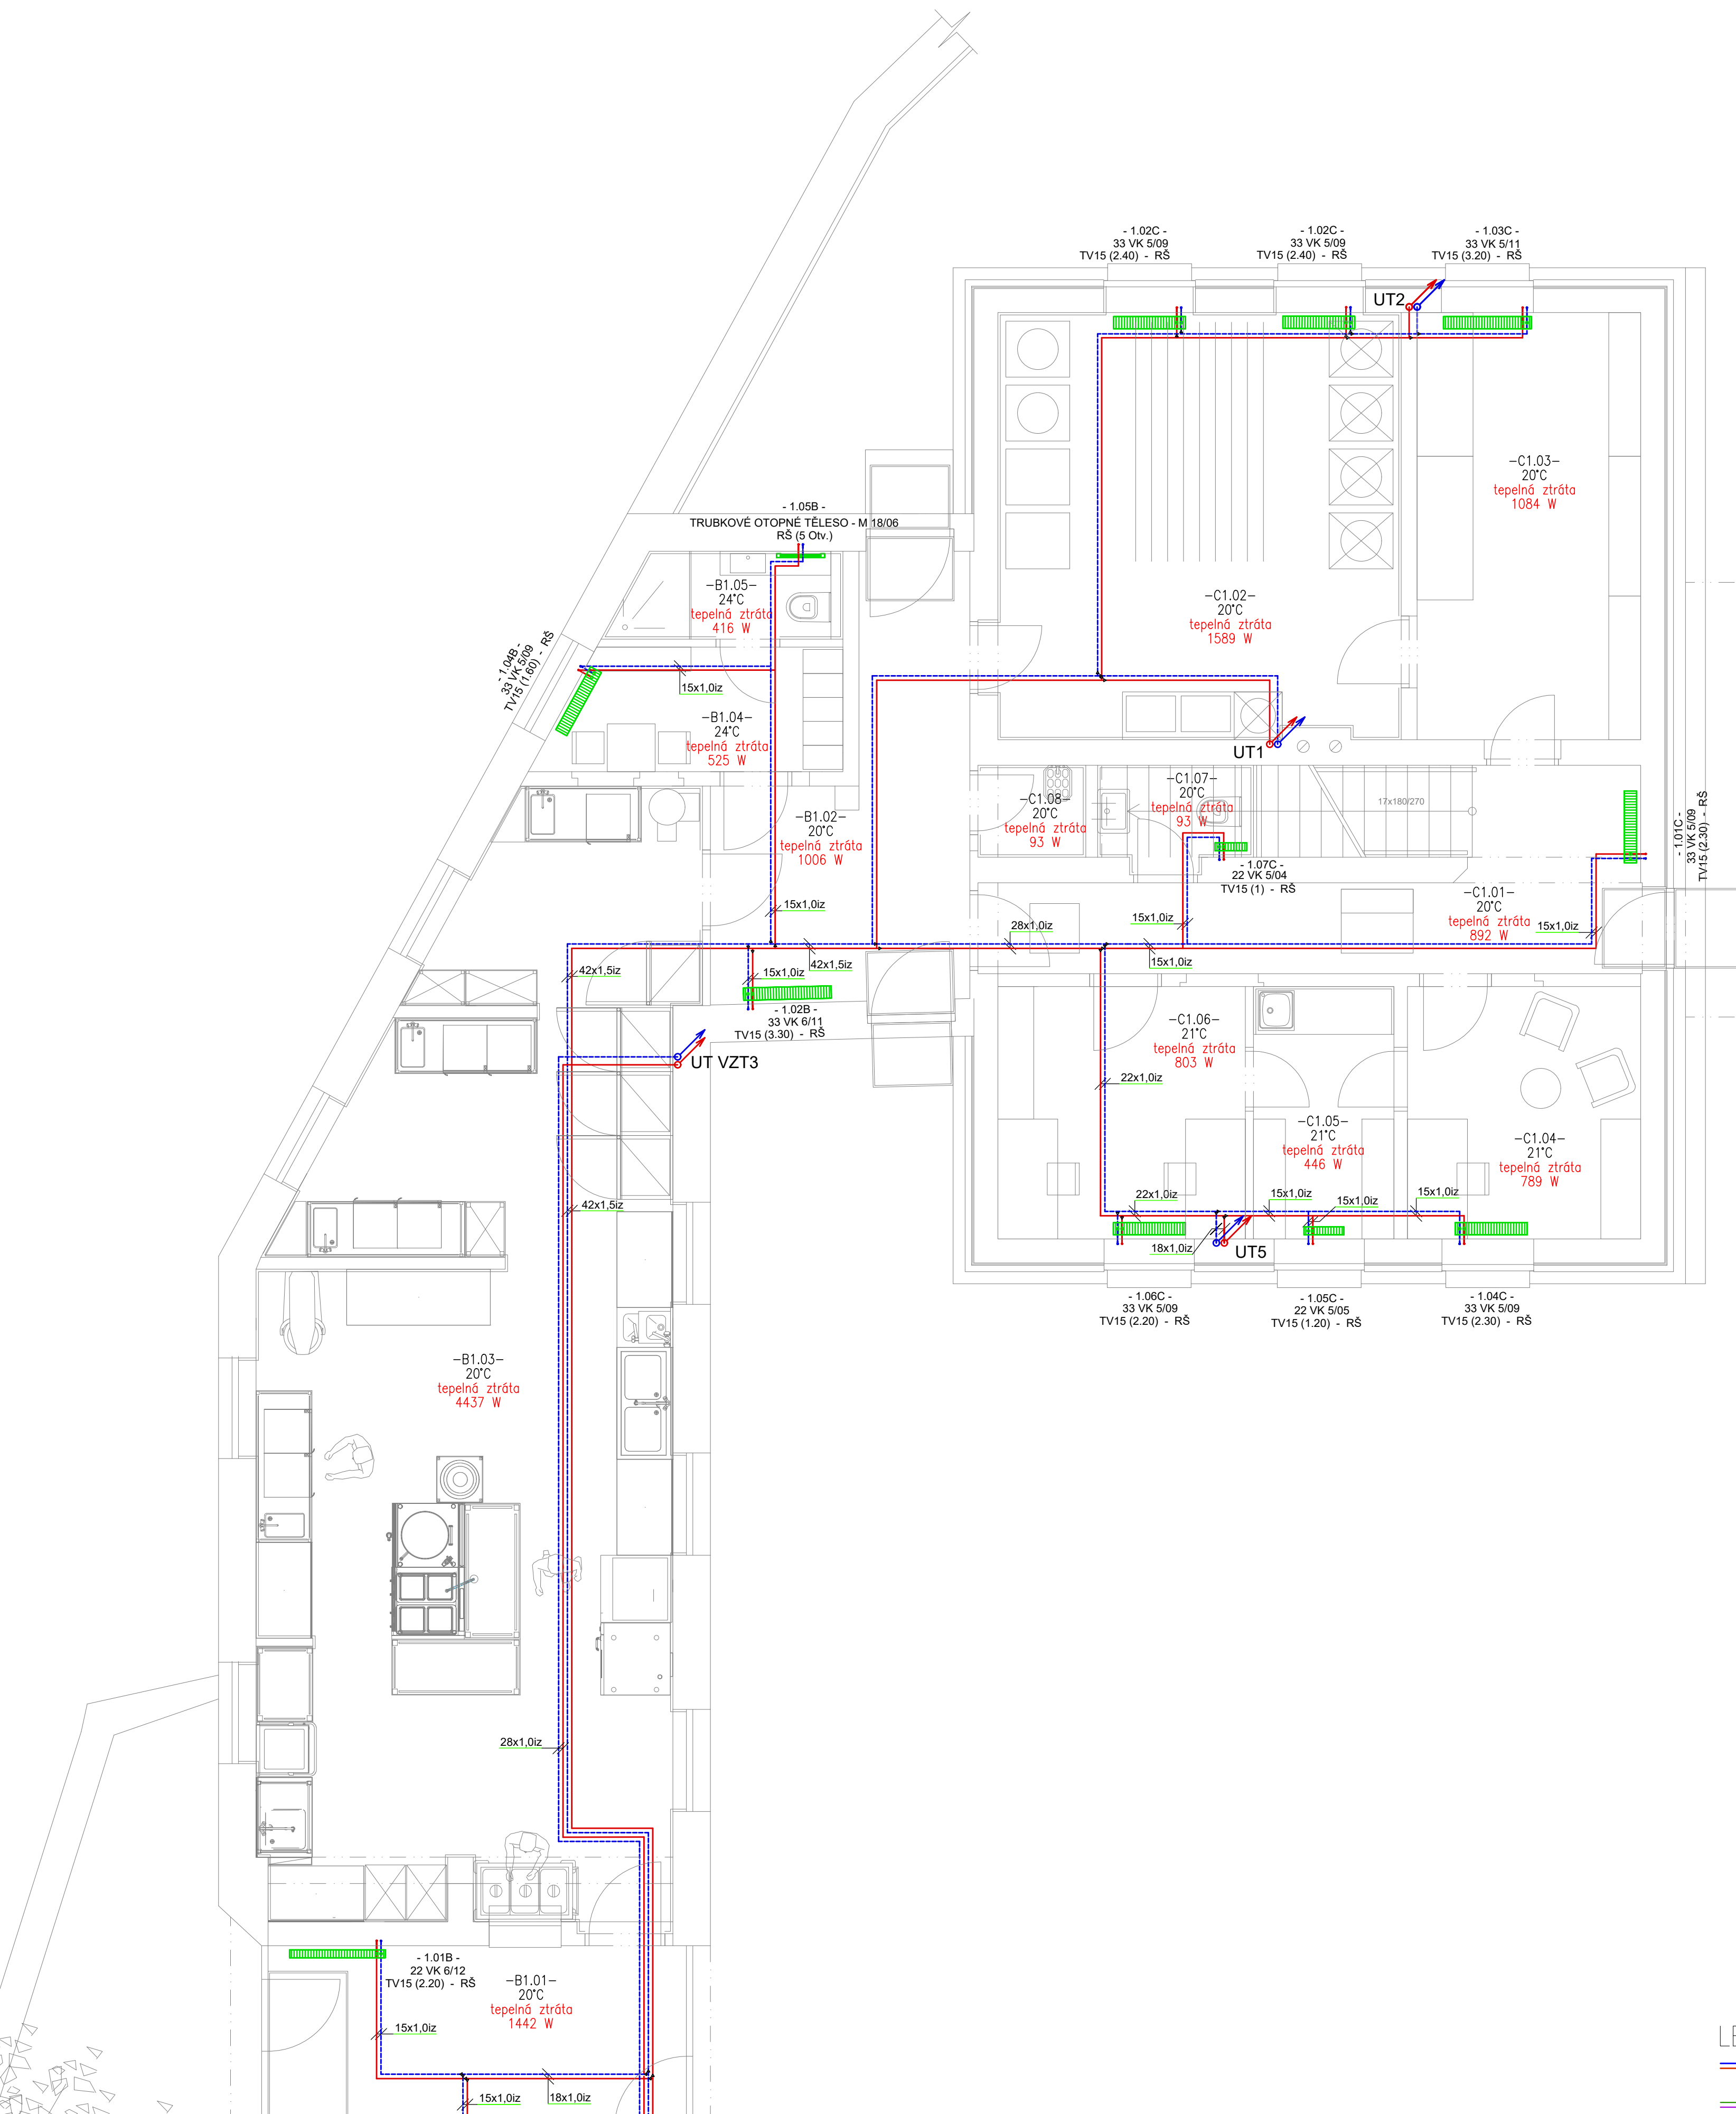

#### LEGENDA:

— potrubí vytápění—měděné

— potrubí chladiva—měděné

Všechna otopná tělesa budou osazena termostatickými hlaviciemi  
Veškeré potrubí mimo podlahového vytápění bude izolované PE návleky Mirelon



Vodská 1500  
Liberec 460 01

e-mail: pos@jirsa.cz  
web: www.jirsa.cz

Generální projektant: JIRSA - ARCHITEKTI, s.r.o.  
Úzká 705/5, 162 00 Praha 6 - Libeň  
Vypracoval: Ing. Jiří Kudlík  
Ing. Josef Holub  
Zodpovědný projektant: Ing. Josef Holub  
autorizovaný inženýr pozemních staveb

Číslo zakázky: 2021\_00032  
Stupeň dokumentace: DSP  
Měřítko: 1:50  
Formát: 841x594  
Datum: 07/2022

|               |                                                                                              |
|---------------|----------------------------------------------------------------------------------------------|
| Název akce:   | Modernizace Domova sv. Václava – rekonstrukce domova pro seniory a modernizace zázemí služby |
| Místo stavby: | Lázeňská 61, 250 01 Brandýs nad Labem-Stará Boleslav                                         |
| Investor:     | ARCIDIJEČNÍ CHARITA PRAHA, Londýnská 13/44, Vinohrady, 12000 Praha 2                         |

|                |                           |                |            |
|----------------|---------------------------|----------------|------------|
| Profese:       | D.1.4 - VYTÁPĚNÍ          | Číslo paré:    | 0123456789 |
| Název výkresu: | PŮDORYS 1.NP - SO02, SO03 | Název výkresu: | 04         |